


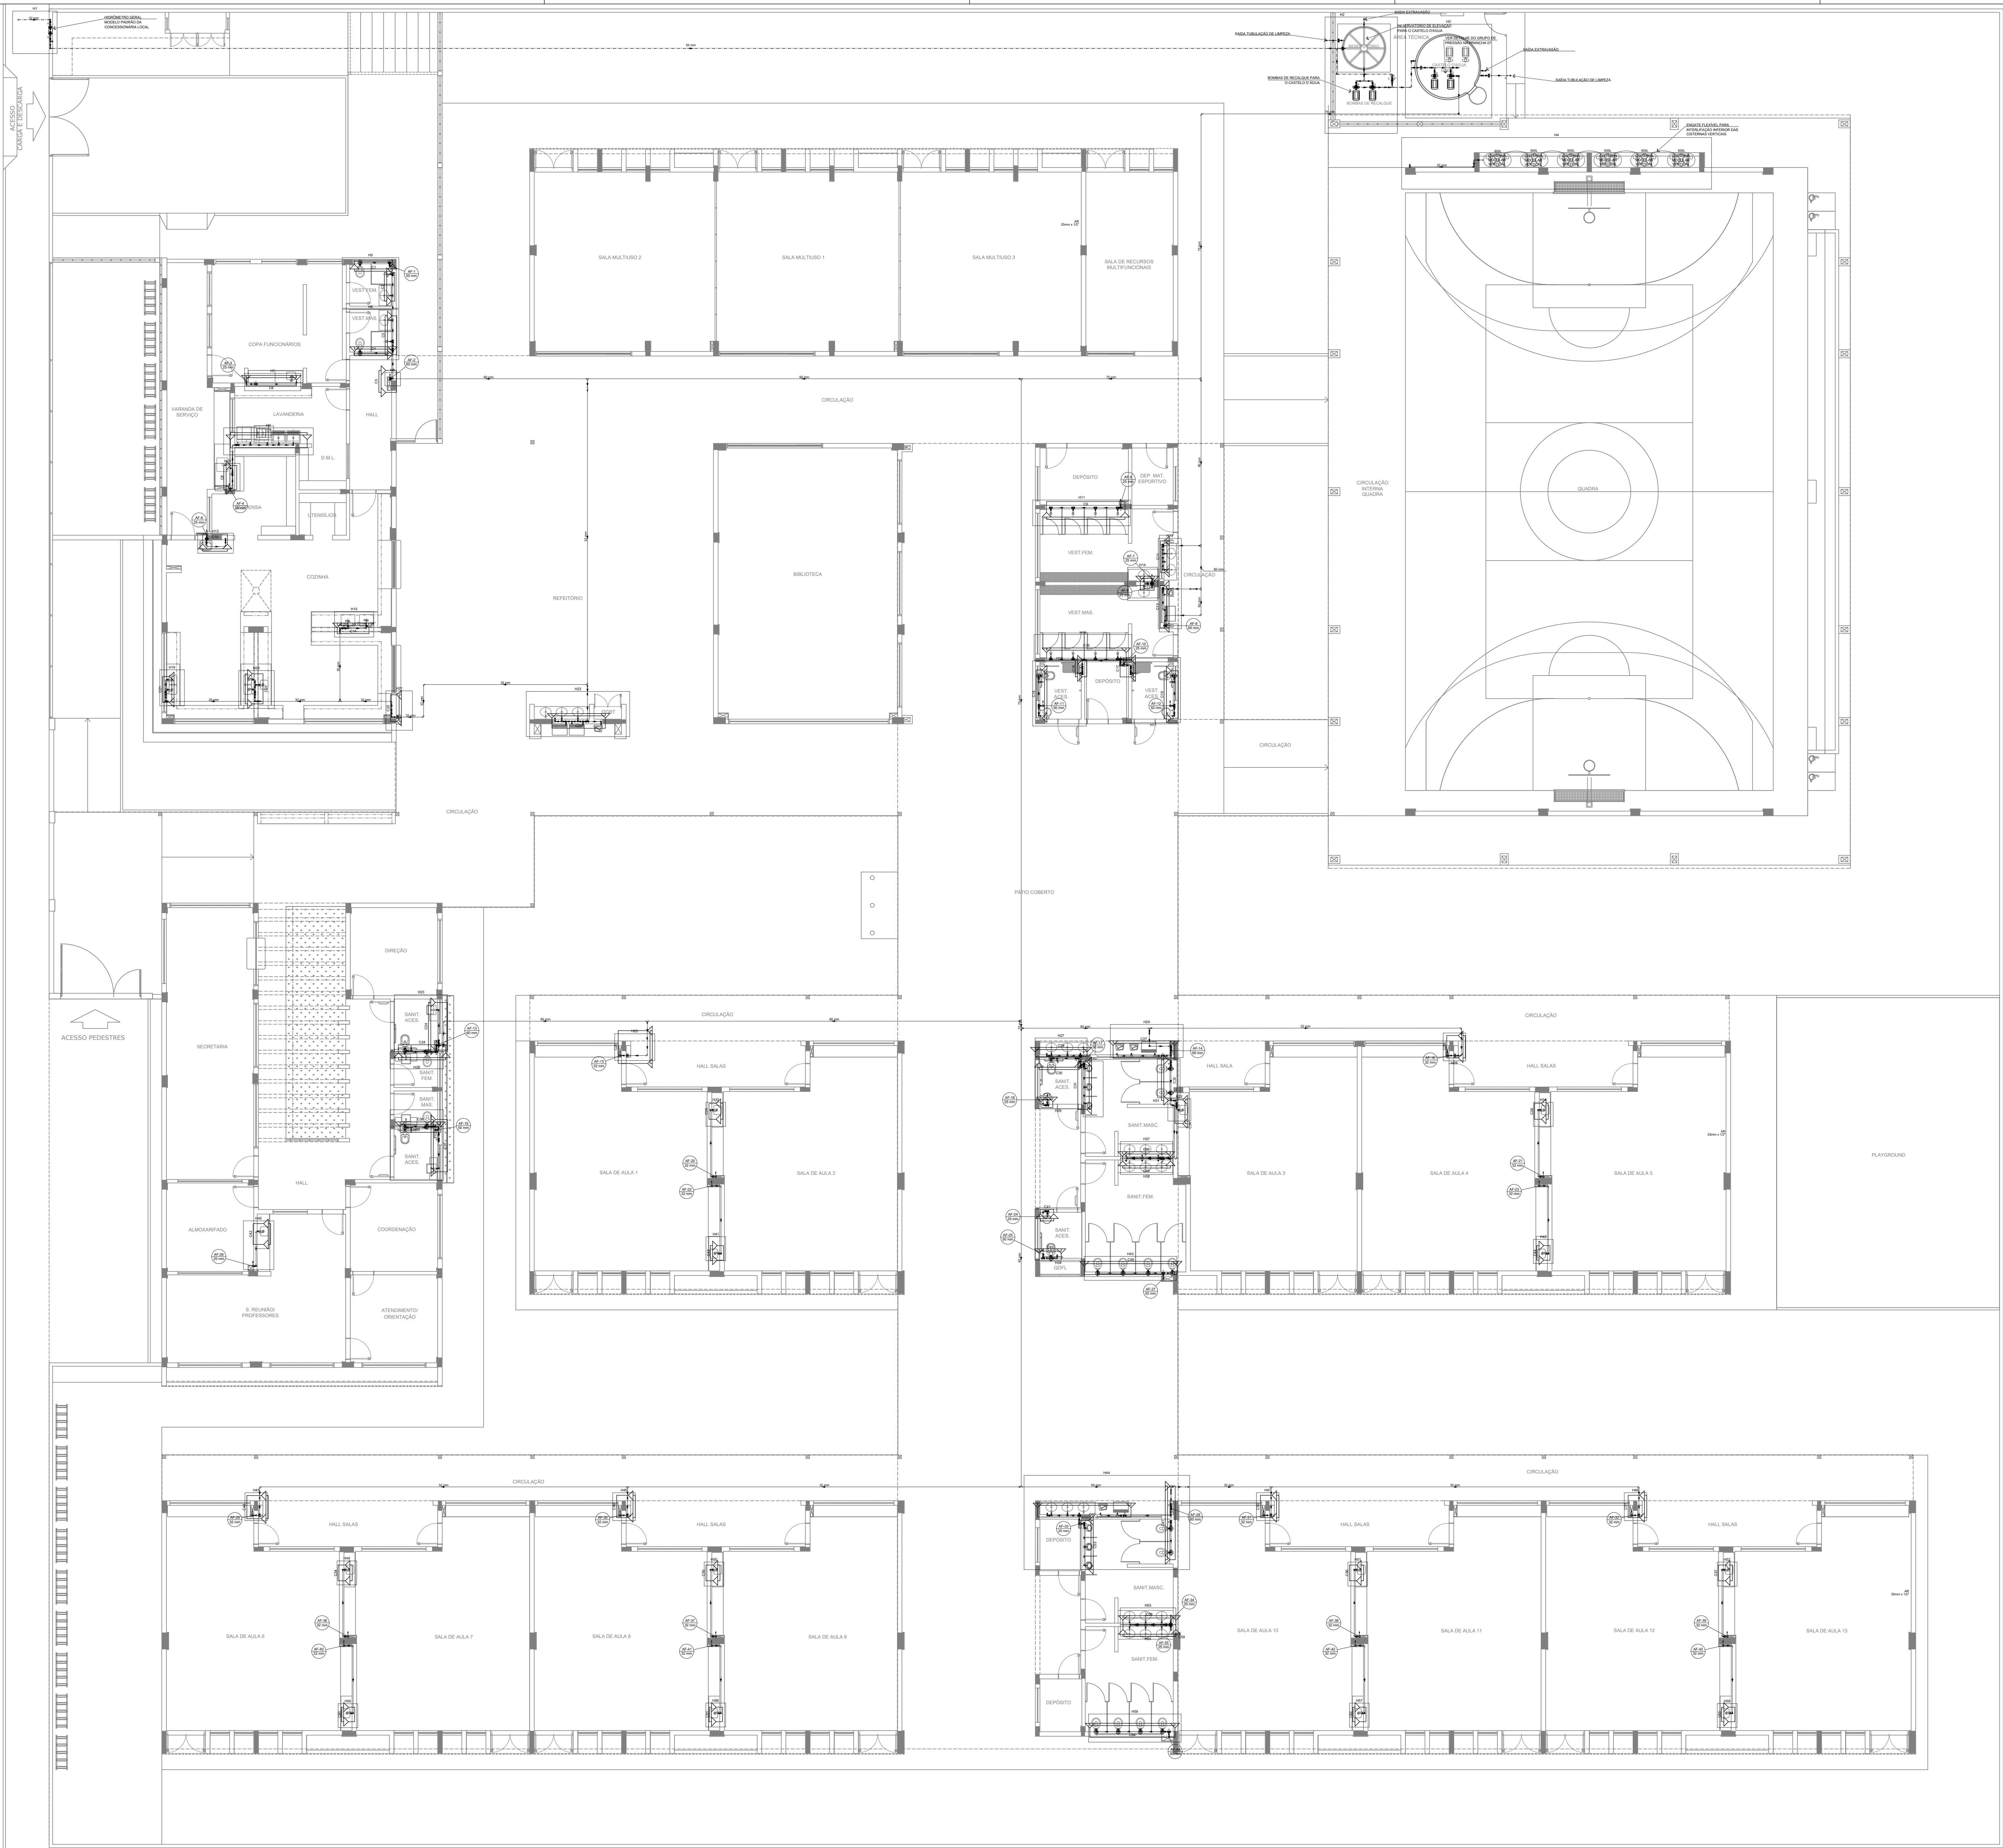

1 PLANTA BAIXA - TÉRREO
ESCALA 1/100

Legenda de condutos	
Água fria	
Alimentação	

Legenda	
Bomba Hidráulica	
Hidrómetros	
Registro bruto gaveta Industrial cPVC soldável	
Registro de gaveta c/ canopla cromada cPVC soldável	
Registro de pressão c/ canopla cromada	
Valvula de descarga cPVC soldável	
Valvula de retenção horizontal cPVC soldável	

Legenda das indicações	
BE	Bebedouro
CH	Chuveiro
DH	Ducha Higiénica
HD	Hidrómetro - cavalete
LV	Lavatório
MIC	Mictório
PIA	Plta de cozinha
PR	Purificador
RC	Registro de gaveta
RP	Registro de pressão c/ canopla cromada
Saida	Saídas livres
TUR	Tanque de lavar
TJ	Torneira de Jardim
VD	Valvula de descarga
VS	Vaso Sanitário com válvula de descarga
VR	Valvula de retenção horizontal
VM	Sistema modular vertical de reuso

NOTAS GERAIS:

1. CONFERIR MEDIDAS EM OBRA.
2. MEDIDAS EM METRO, EXCETO QUANDO INDICADO.
3. AS COTAS PREVALECEM SOBRE O DESENHO.
4. ESTE PROJETO FOI DESENVOLVIDO A PARTIR DO PROJETO DE ARQUITETURA.
5. PARA QUALQUER DÚVIDA E/OU DIVERGÊNCIA SINALIZAR IMEDIATAMENTE.

NOTAS ESPECÍFICAS:

1. EXECUTAR ESTE PROJETO JUNTAMENTE COM O PROJETO ESTRUTURAL.

2. ANTES DA CONCRETAGEM PREVER PASSAGENS PARA AS TUBULAÇÕES DENTRO DOS LIMITES ESTABELECIDOS PELA NBR 6118:2014.

3. A TUBULAÇÃO DE ÁGUA FRIA E DRENO DE AR CONDICIONADO SERÁ EM PVC RÍGIDO SOLDÁVEL.

4. A REPRESENTAÇÃO DA REDE DE INTERLIGAÇÃO DO DRENO DE AR CONDICIONADO NAS CALHAS PLUVIAIS ESTÁ NO NÍVEL FUNDAÇÃO PARA FACILITAR A INTERPRETAÇÃO DOS DESEJOS DAS VISAS BALDRAMES.

5. O DRENO DO AR CONDICIONADO SERÁ INTERLIGADO NAS CALHAS DE RESE E PÓIS DE VISTA PLUVIAL.

6. ALTERAÇÕES NESTE PROJETO SOMENTE COM AUTORIZAÇÃO EXPRESSA DO FINE.

7. O DIMENSIONAMENTO DO HIDRÔMETRO GERAL FICA A CARGO DA CONCESSIONÁRIA DO LOCAL DE EXECUÇÃO DA OBRA.

8. EM VIRTUDE DAS LIMITAÇÕES DE PRESSÕES DE ÁGUA FORNECIDAS PELAS CONCESSIONÁRIAS, FOI PREVISTO BOMBAS DE RECARGA PARA O RESERVATÓRIO DE CUBENHO.

9. FORAM PREVISTOS PRESSURIZADORES PARA GARANTIR PRESSÃO EM TODOS OS PONTOS DE CONSUMO. O GRUPO DE PRESSÃO FICARÁ NA CASA DE MÁQUINAS ABaixo DO RESERVATÓRIO. VER DETALHE DO GRUPO DE PRESSÃO NA PRANCHIA 01.


10. FORAM PREVISTAS CISTERNAS MODULARES PARA CAPTAÇÃO DE ÁGUA DA CHUVA. AS CISTERNAS POSSUEM SISTEMA DE FILTRAGEM ADOPTADO. O EXTRAISSOR É INTERLIGADO NA REDE DE ÁGUAS PLUVIAIS.

REFERÊNCIAS:

- MEMORIAL DESCRITIVO E ESPECIFICAÇÕES TÉCNICAS

CONTROLE DE REVISÕES		
Nº	DATA	DESCRIÇÃO

FNDE Fundo Nacional de Desenvolvimento da Educação		MINISTÉRIO DA EDUCAÇÃO	
PROJETO PADRÃO - FNDE			
PROPRIETÁRIO: _____			
ENDEREÇO: _____			
MUNICÍPIO - UF: _____			
PROPRIETÁRIO: _____			
RESP. TÉCNICO: _____		CREA: _____	
AUTOR DO PROJETO: _____		CAU: _____	
DLFO: _____		CREA: _____	
		RA: _____	
OBSERVAÇÕES: _____			
ESCOLA 13 SALAS DE AULA - MODELO TÉRREO			
PROJETO DE INSTALAÇÕES			
COORDENAÇÃO: CGEST - Coordenação Geral de Infraestrutura Educacional		LANÇAMENTO HIDRÁULICO TÉRREO	
HAG			
REVISÃO: R.00		ESCALA: INDICADA	
PRANCHIA: 01/08		DATA EMISSÃO: JAN/2022	
FORMATO: A0			

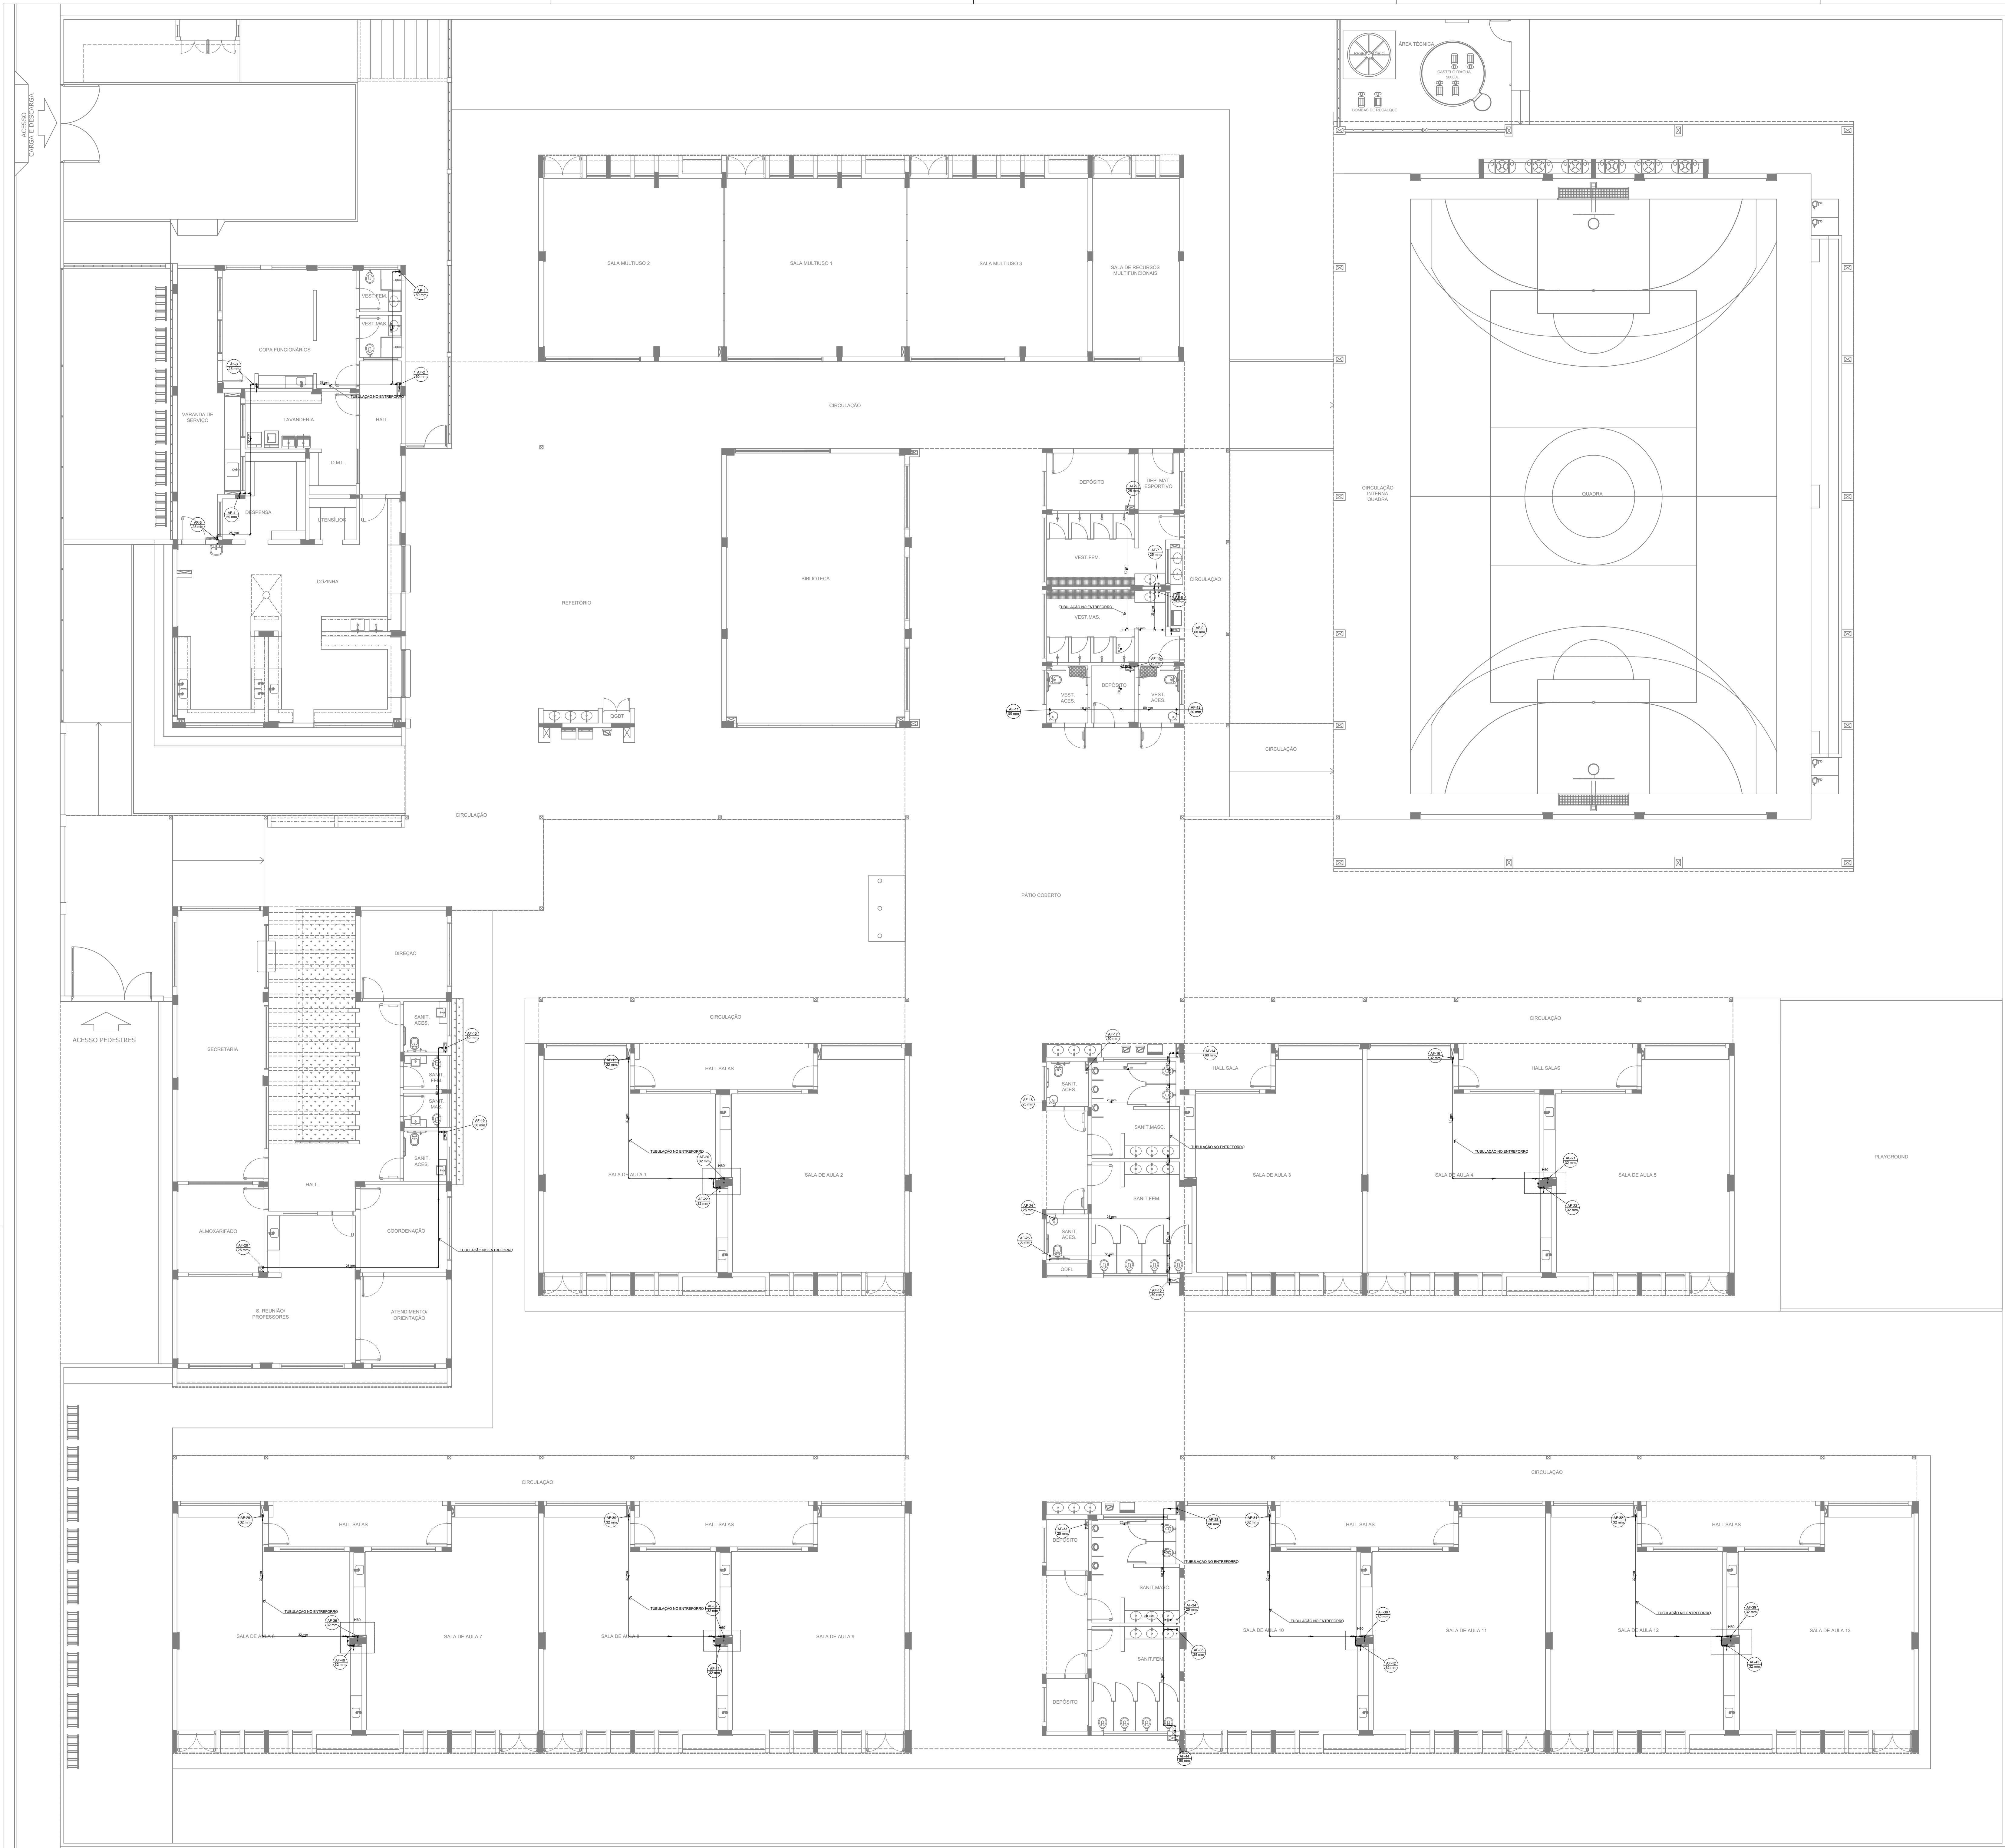

Legenda de condutos	
Água fria	

NOTAS GERAIS

1. CONFERIR MEDIDAS EM OBRA
2. MEDIDAS EM METRO, EXCETO QUANDO INDICADO
3. AS COTAS PREVALECEM SOBRE O DESENHO
4. ESTE PROJETO FOI DESENVOLVIDO A PARTIR DO PROJETO DE ARQUITETURA
5. PARA QUALQUER DÚVIDAS OU Ocorrências SINALIZAR IMEDIATAMENTE

NOTAS ESPECÍFICAS

1. EXECUTAR ESTE PROJETO JUNTAMENTE COM O PROJETO ESTRUTURAL;

2. ANTES DA CONCRETAGEM PREVER PASSAGEM PARA AS TUBULAÇÕES, DENTRO DOS LIMITES ESTABELECIDOS PELA NBR 6150:2014

3. A TUBULAÇÃO DE ÁGUA FRIA E DRENOS DE AR CONDICIONADO SERÁ EM PVC RÍGIDO SOLDÁVEL

4. A REPRESENTAÇÃO DA REDE DE INTERLIGAÇÃO DO DRENOS DE AR CONDICIONADO NAS CASAS PLUVIAIS ESTÁ NO NÍVEL FUNDAÇÃO PARA FACILITAR A INTERPRETAÇÃO DOS DESVIOS DAS VÍSGAS BALDRAMES

5. O DRENOS DO AR CONDICIONADO SERÁ INTERLIGADO NAS CASAS DE ÁREA E PÓÇOS DE VISITA PLUVIAL

6. ALTERAÇÕES NESTE PROJETO SOMENTE COM AUTORIZAÇÃO EXPRESSA DO PAEE

7. O DIMENSIONAMENTO DO HIÉRÔMETRO GERAL FICA A CARGO DA CONCESSIONÁRIA DO LOCAL DE EXECUÇÃO DA OBRA

8. EM VIRTUDE DAS LIMITAÇÕES DE PRESSÕES DE ÁGUA FORNECIDAS PELAS CONCESSIONÁRIAS, FOI PREVISTO BOMBAS DE RECALQUE PARA O RESERVATÓRIO DE CONSUMO

9. FORAM PREVISTOS PRESSURIZADORES PARA GARANTIR PRESSÃO EM TODOS OS PONTOS DE CONSUMO. O GRUPO DE PRESSÃO FICARÁ NA CASA DE MÁQUINAS ABAIXO DO RESERVATÓRIO. VER DETALHE DO GRUPO DE PRESSÃO NA PLANTA DE

10. FORAM PREVISTAS CISTERNAS MODULARES PARA CAPTAÇÃO DE ÁGUA DA CHUVA. AS CISTERNAS POSSUEM SISTEMA DE FILTRAGEM ADOPLADO. O EXTRATOR E INTERLIGADO NA REDE DE ÁGUAS PLUVIAIS

REFERÊNCIAS

- MEMORIAL DESCRITIVO E ESPECIFICAÇÕES TÉCNICAS

CONTROLE DE REVISÕES

Nº	DATA	DESCRIÇÃO
----	------	-----------

**FNE** Fundo Nacional de Desenvolvimento da Educação

MINISTÉRIO DA EDUCAÇÃO

PROJETO PADRÃO - FNE

PROPRIETÁRIO: _____

ENDEREÇO: _____

MUNICÍPIO - UF: _____

PROPRIETÁRIO: _____

RESP. TÉCNICO: _____ CREA: _____


AUTOR DO PROJETO: _____ CAU: _____

DLFO	CREA
	RA

OBSERVAÇÕES:

ESCOLA 13 SALAS DE AULA - MODELO TÉRREO
PROJETO DE INSTALAÇÕES

COORDENAÇÃO CGEST - Coordenação Geral de Infraestrutura Educatonal	LANÇAMENTO HIDRÁULICO BARRILETE		HAG
	REVISÃO R.00	ESCALA INDICADA DATA EMISSÃO JAN/2022	
FORMATO A0			02/08

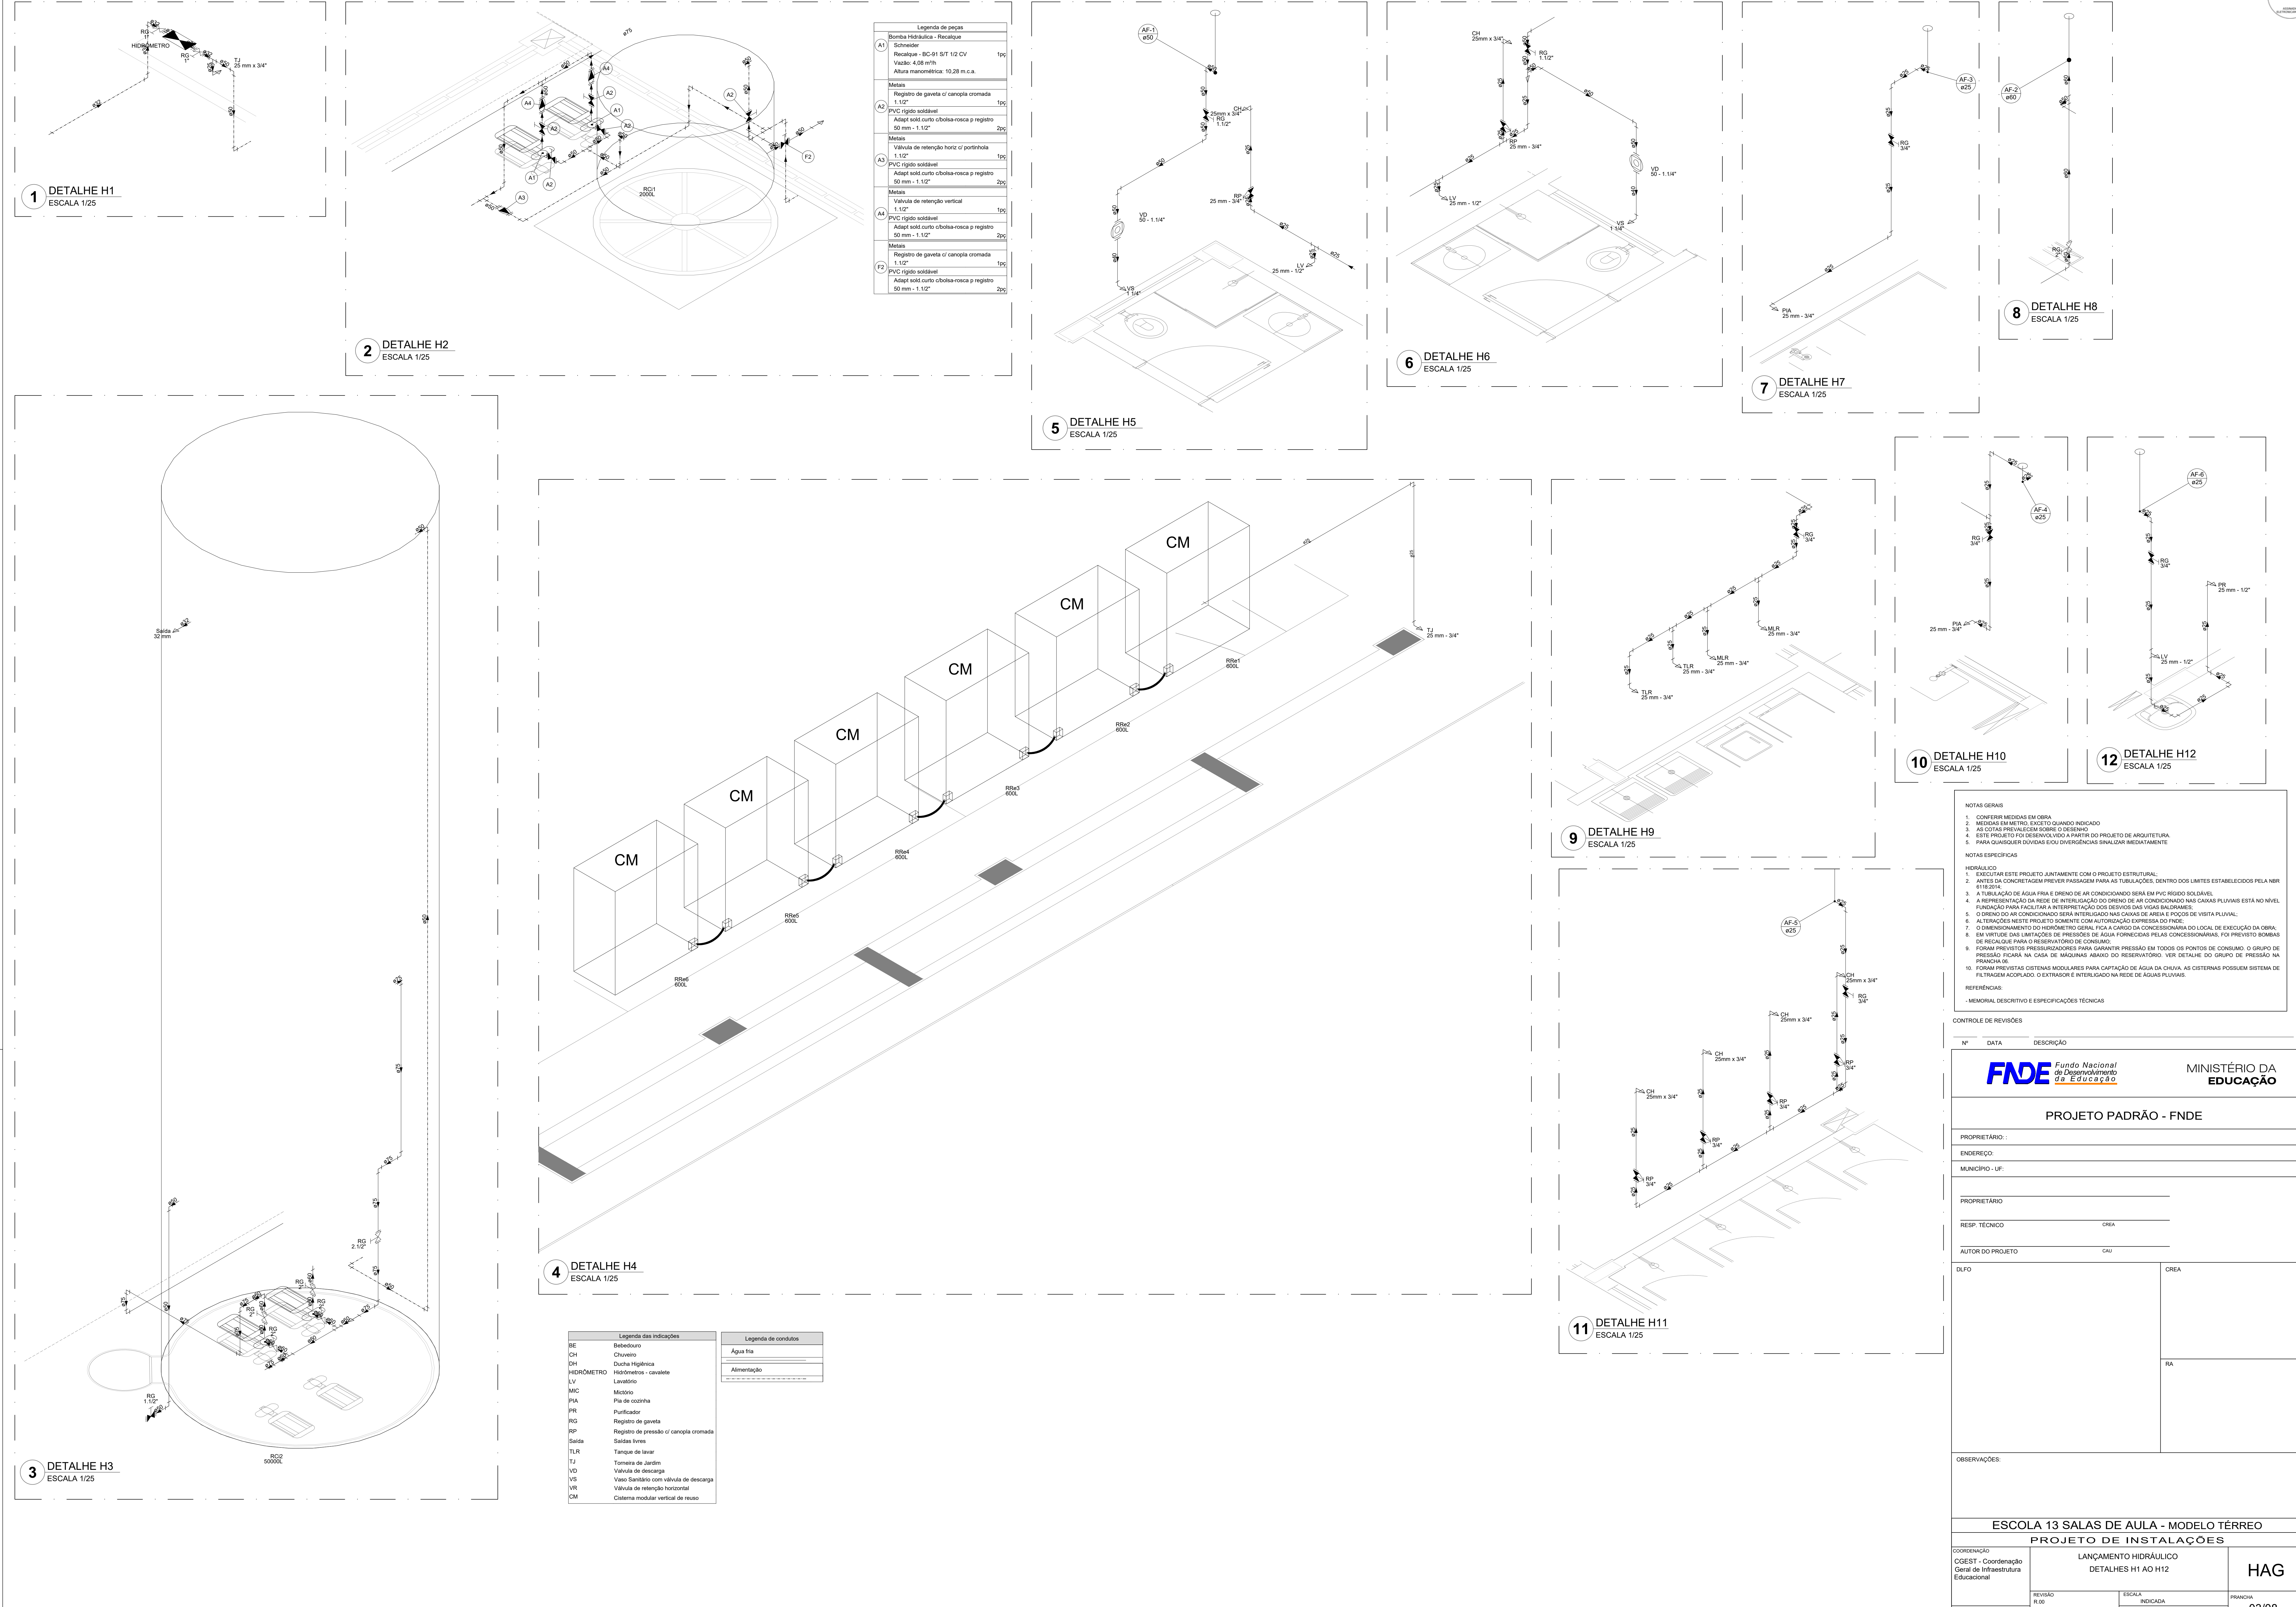

Legenda de peças			
A1	Bomba Hidráulica - Recalque		
	Schneider		
	Recalque - RC-91 5/12 1/2 CV		194
	Vazão: 4,08 m³/h		
	Altura manométrica: 10,28 m.c.a.		
Metas			
A2	Registro de gaveta c/ canopia cromada		195
	1.1/2"		
	PVC rígido soldável		
	Adapt. sold. curto c/boia-rosca p registro		296
	50 mm - 1.1/2"		
Metas			
A3	Válvula de retenção horiz. c/ portinhola		195
	1.1/2"		
	PVC rígido soldável		
	Adapt. sold. curto c/boia-rosca p registro		296
	50 mm - 1.1/2"		
Metas			
A4	Válvula de retenção vertical		195
	1.1/2"		
	PVC rígido soldável		
	Adapt. sold. curto c/boia-rosca p registro		296
	50 mm - 1.1/2"		
Metas			
F2	Registro de gaveta c/ canopia cromada		195
	1.1/2"		
	PVC rígido soldável		
	Adapt. sold. curto c/boia-rosca p registro		296
	50 mm - 1.1/2"		

Legenda das indicações		Legenda de condutos	
BE	Bebedouro		Água fria
CH	Chuveiro		
DH	Ducha Higiénica		
HDRÔMETRO	Hidrómetro - cavidade		Alimentação
LV	Lavatório		
MIC	Mictório		
PVA	Pia de cozinha		
PR	Purificador		
RG	Registro de gaveta		
RP	Registro de pressão c/ canopia cromada		
SAÍDA	Saídas livres		
TJR	Tanque de lavar		
VD	Torneira de Jardim		
VS	Vaso Sanitário com válvula de descarga		
VR	Válvula de retenção vertical		
CM	Sistema modular vertical de reuso		

NOTAS GERAIS

1. CONFERIR MEDIDAS EM OBRA.
2. MEDIDAS EM METRO, EXCETO QUANDO INDICADO.
3. AS COTAS PREVALECEM SOBRE O DESENHO.
4. ESTE PROJETO FOI DESENVOLVIDO A PARTIR DO PROJETO DE ARQUITETURA.
5. PARA QUALQUER DÚVIDA E/OU DIVERGÊNCIAS SINALIZAR IMEDIATAMENTE.

NOTAS ESPECÍFICAS

GERAL

1. EXECUTAR ESTE PROJETO JUNTAMENTE COM O PROJETO ESTRUTURAL.
2. ANTES DA CONCRETAGEM PREVER PASSAGEM PARA AS TUBULAÇÕES, DENTRO DOS LIMITES ESTABELECIDOS PELA NBR 6118:2014.
3. A TUBULAÇÃO DE ÁGUA FRIA E DRENO DE AR CONDICIONADO SERÃO EM PVC RÍGIDO SOLDÁVEL.
4. A REPRESENTAÇÃO DA REDE DE INTERLIGAÇÃO DO DRENO DE AR CONDICIONADO NAS CAIXAS PLUVIAIS ESTÁ NO NÍVEL FUNDAÇÃO PARA FACILITAR A INTERPRETAÇÃO DOS DESEJOS DAS VIGAS BALDRAMES.
5. A REPRESENTAÇÃO DA REDE DE INTERLIGAÇÃO DO DRENO DE AR CONDICIONADO NAS CAIXAS PLUVIAIS ESTÁ NO NÍVEL FUNDAÇÃO PARA FACILITAR A INTERPRETAÇÃO DOS DESEJOS DAS VIGAS BALDRAMES.
6. ALTERAÇÕES NESTE PROJETO SOMENTE COM AUTORIZAÇÃO EXPRESSA DO FNDE.
7. O DIMENSIONAMENTO DO HIDRÔMETRO GERAL FICA A CARGO DA CONCESSIONÁRIA DO LOCAL DE EXECUÇÃO DA OBRA.
8. EM VIRTUDE DAS LIMITAÇÕES DE PRESSÕES DE ÁGUA FORNECIDAS PELAS CONCESSIONÁRIAS, FOI PREVISTO BOMBAS DE RECARGA PARA O RESERVATÓRIO DE CONSUMO.
9. FORAM PREVISTOS PRESSURIZADORES PARA GARANTIR PRESSÃO EM TODOS OS PONTOS DE CONSUMO. O GRUPO DE PRESSÃO FICARÁ NA CASA DE MÁQUINAS ABaixo DO RESERVATÓRIO. VER DETALHE DO GRUPO DE PRESSÃO NA PLANCHETA DA.
10. FORAM PREVISTAS CISTERNAS MODULARES PARA CAPTAÇÃO DE ÁGUA DA CHUVA. AS CISTERNAS POSSUEM SISTEMA DE FILTRAÇÃO ADOPLADO. O EXTRATOR É INTERLIGADO NA REDE DE ÁGUAS PLUVIAIS.

REFERÊNCIAS:

MEMORIAL DESCRITIVO E ESPECIFICAÇÕES TÉCNICAS

CONTROLE DE REVISÕES

Nº	DATA	DESCRIÇÃO
----	------	-----------

FNDE Fundo Nacional de Desenvolvimento **2013 E 2014**

MINISTÉRIO DA EDUCAÇÃO

PROJETO PADRÃO - FNDE

PROPRIETÁRIO:

ENDEREÇO:

MUNICÍPIO - UF:

PROPRIETÁRIO:

RESP. TÉCNICO: CREA

AUTOR DO PROJETO: CAU

DLFO: CREA

RA

OBSERVAÇÕES:

ESCOLA 13 SALAS DE AULA - MODELO TÉRREO

PROJETO DE INSTALAÇÕES

COORDENAÇÃO: CGEST - Coordenação Geral de Infraestrutura Educacional

LANÇAMENTO HIDRÁULICO

DETALHES H1 AO H12

HAG



























REVISÃO: R.00

ESCALA: INDICADA

PRANCHETA: 03/08

FORMATO: A0

DATA EMISSÃO: JAN/2022

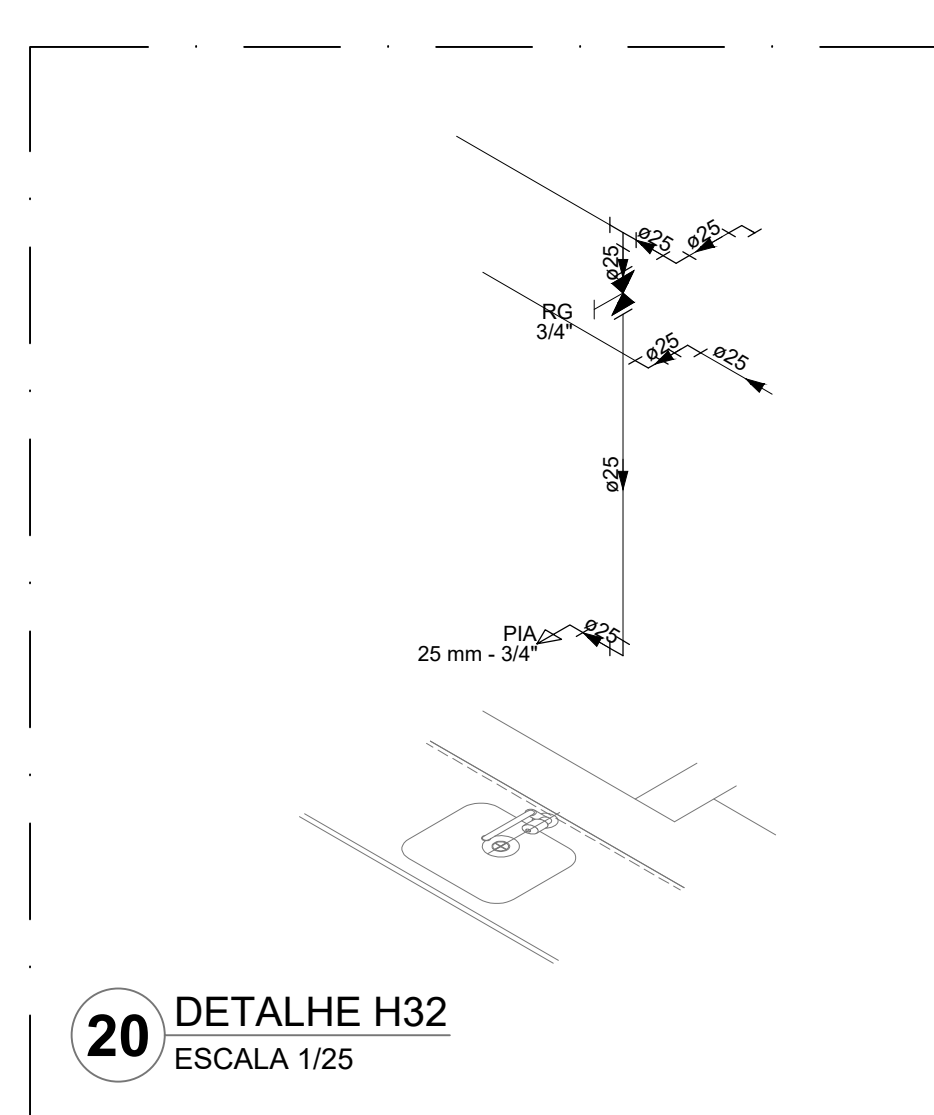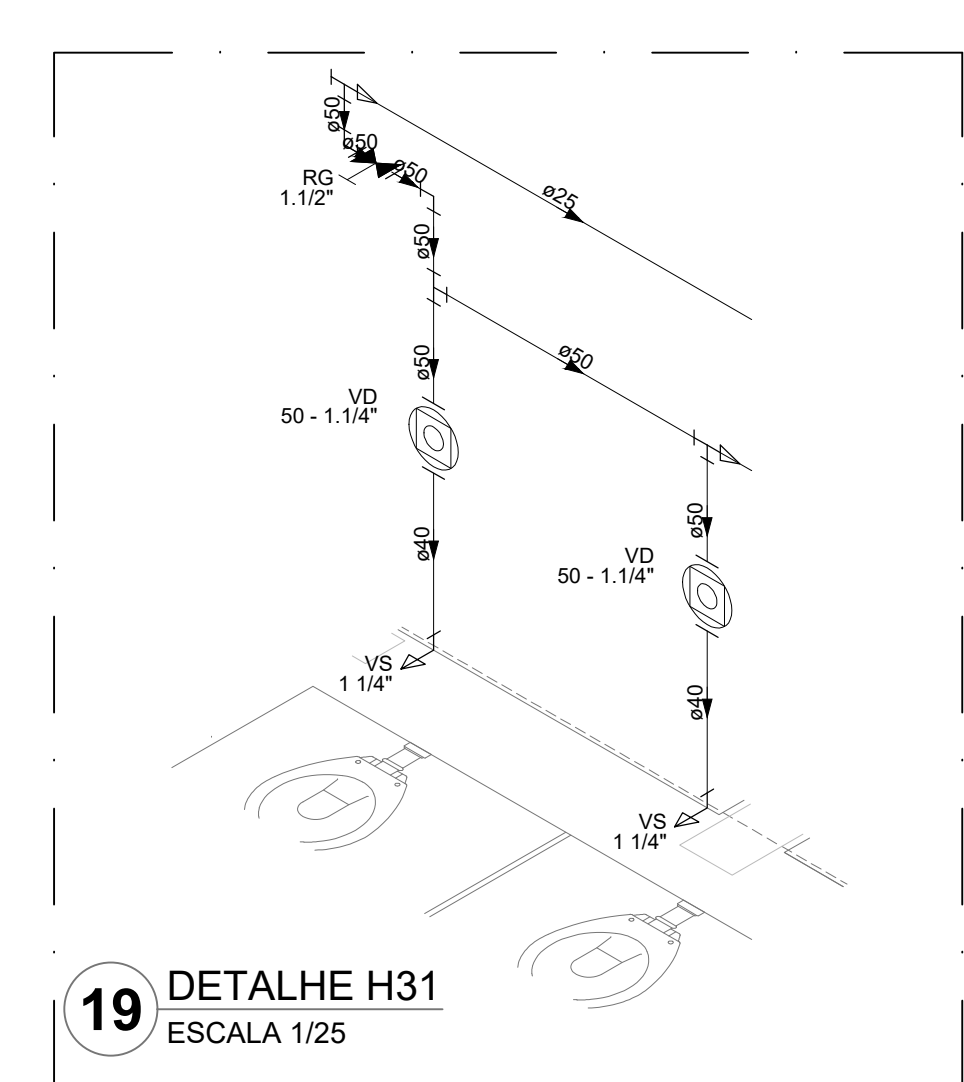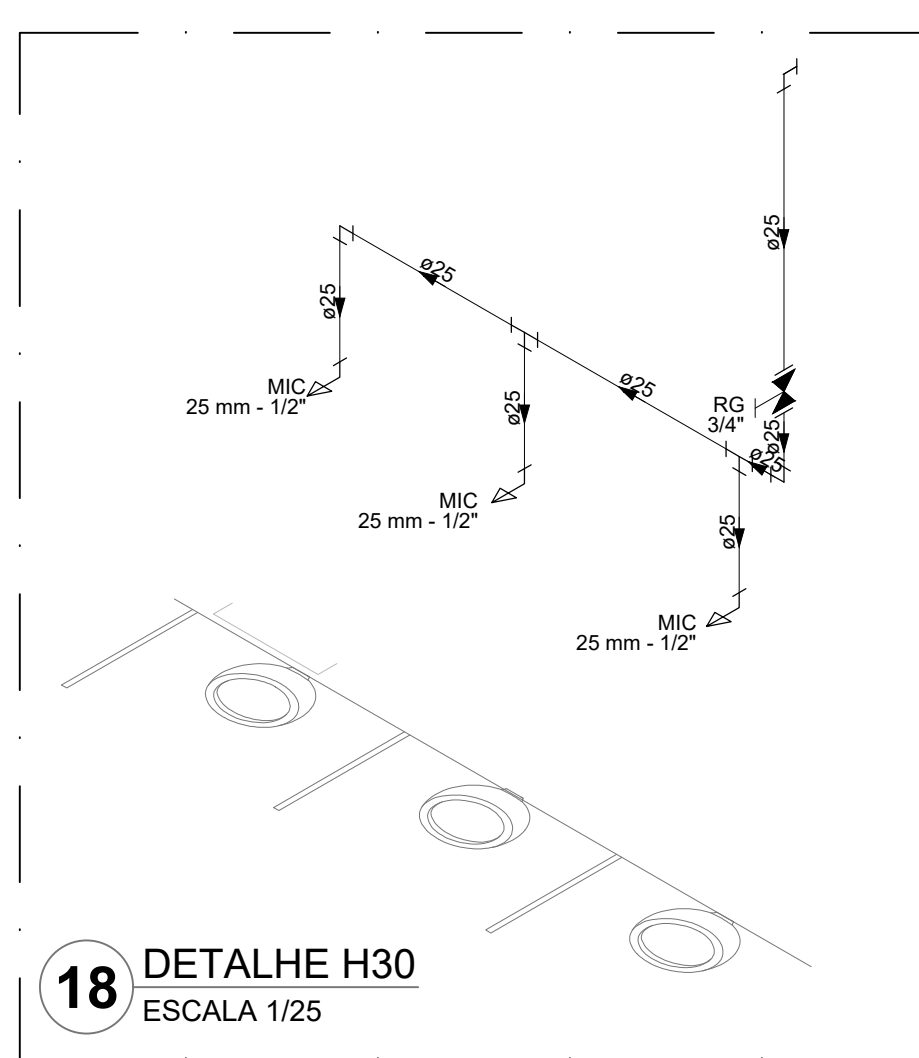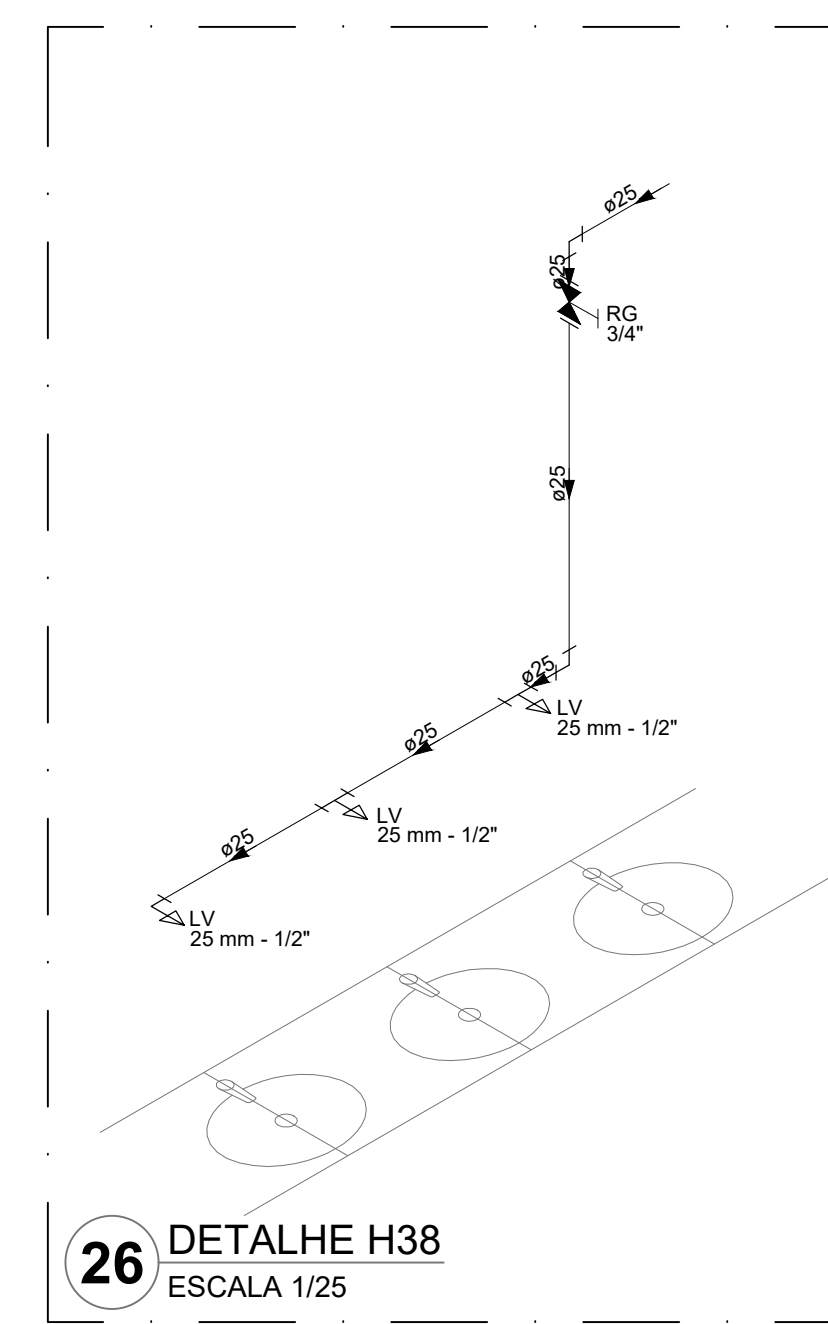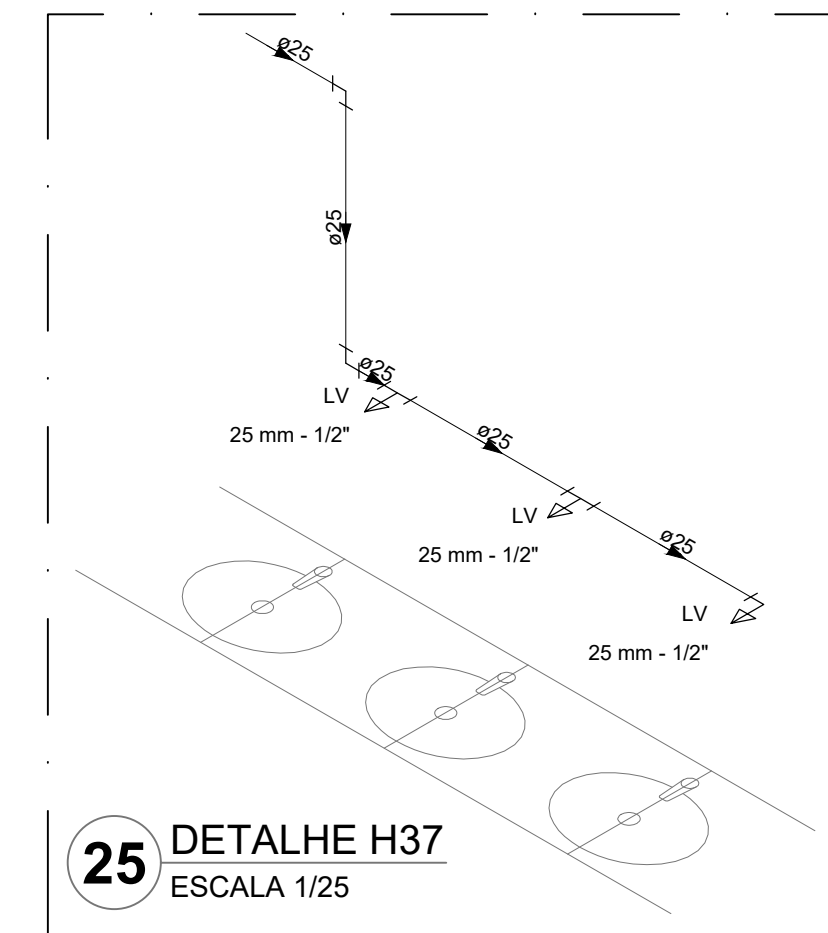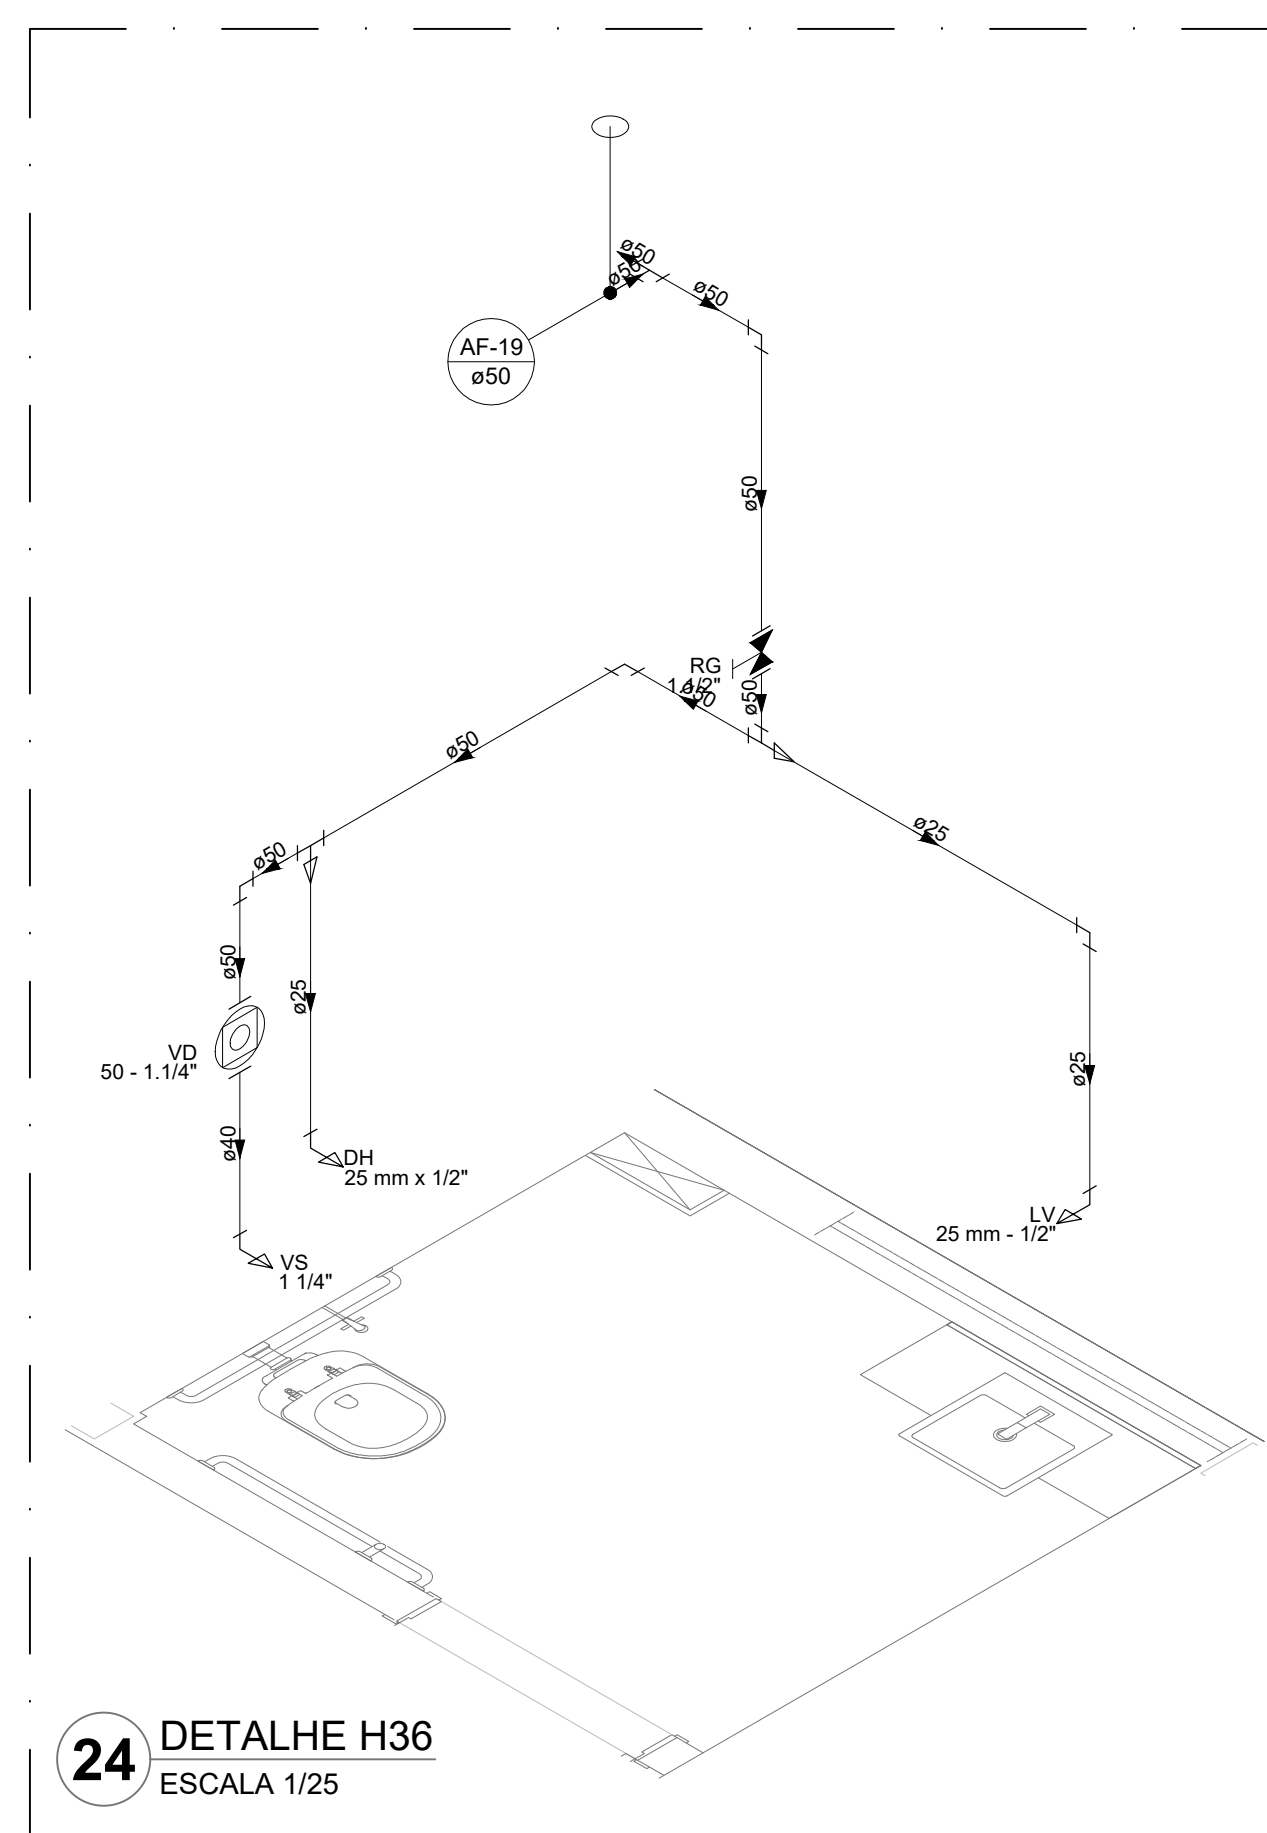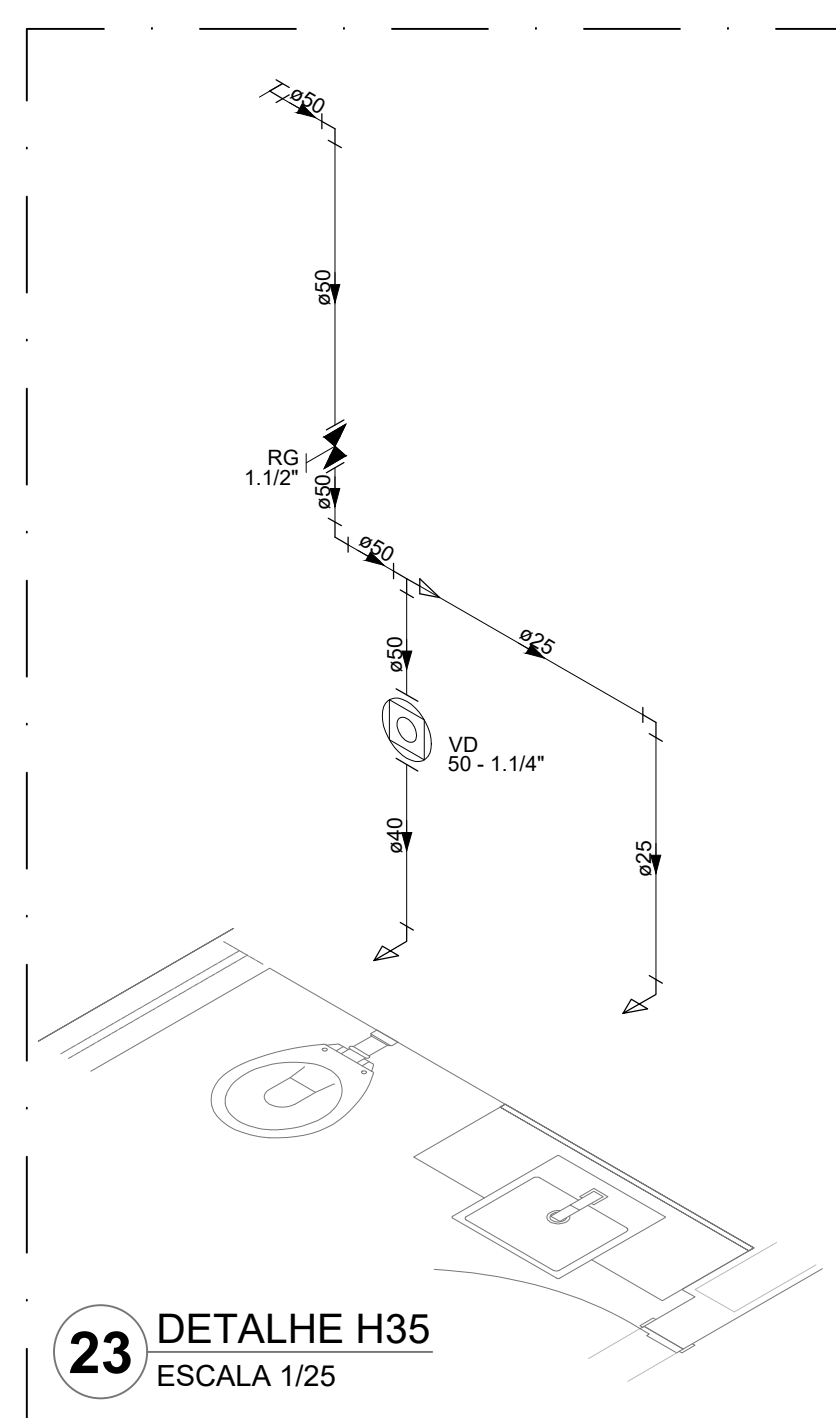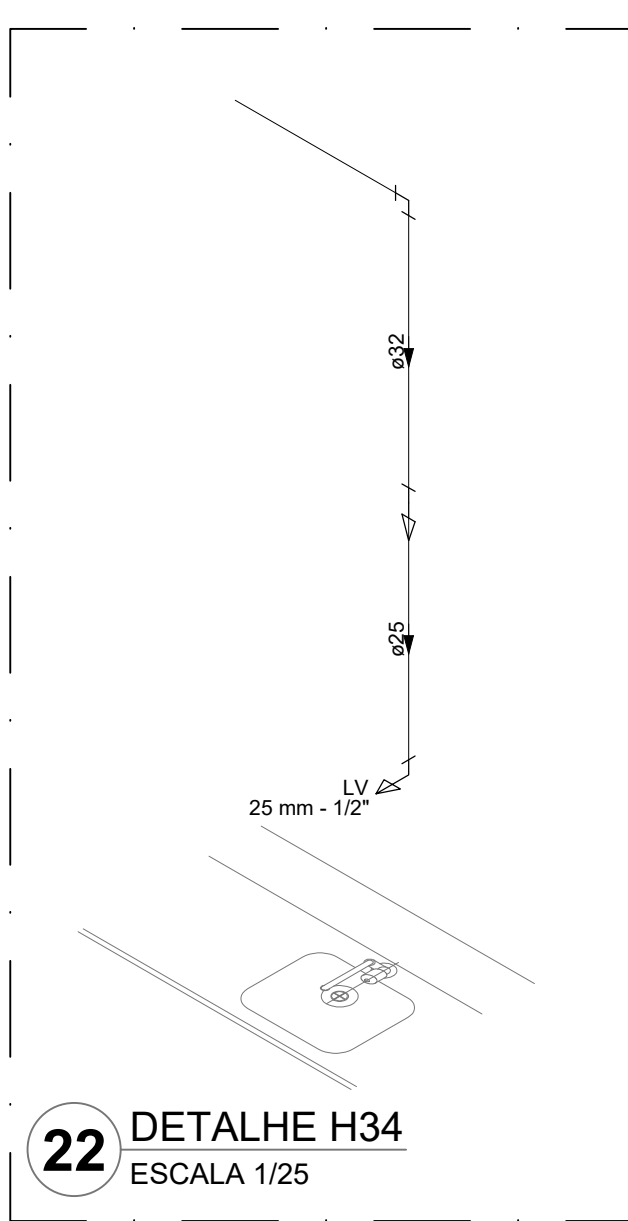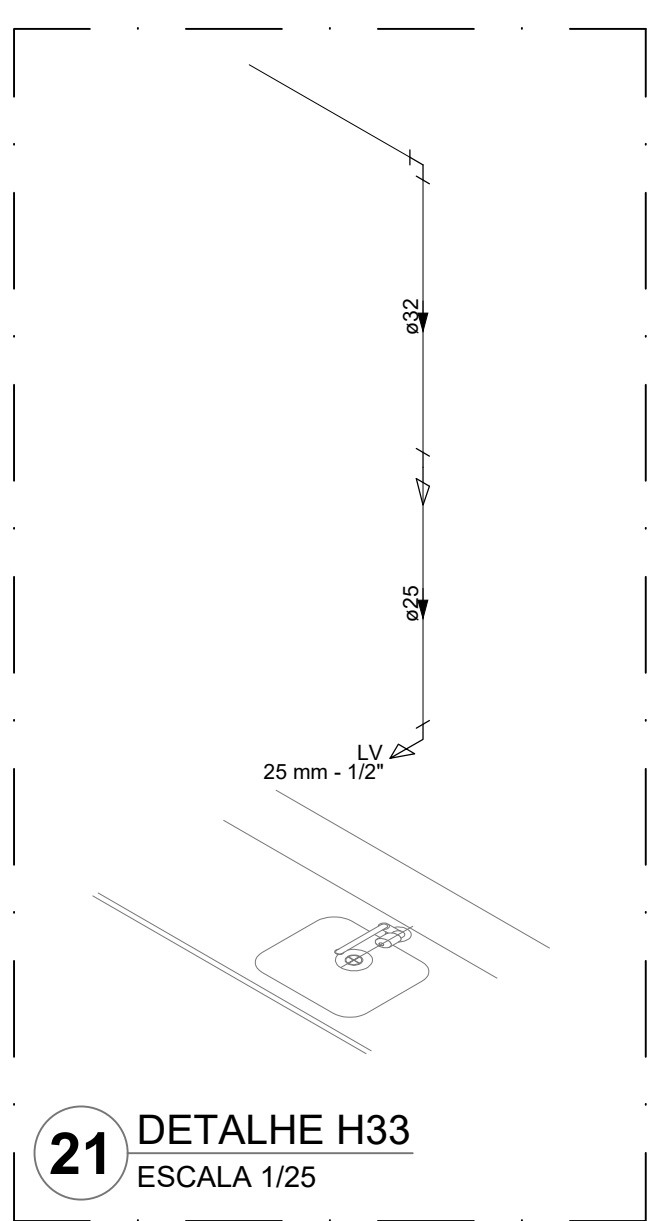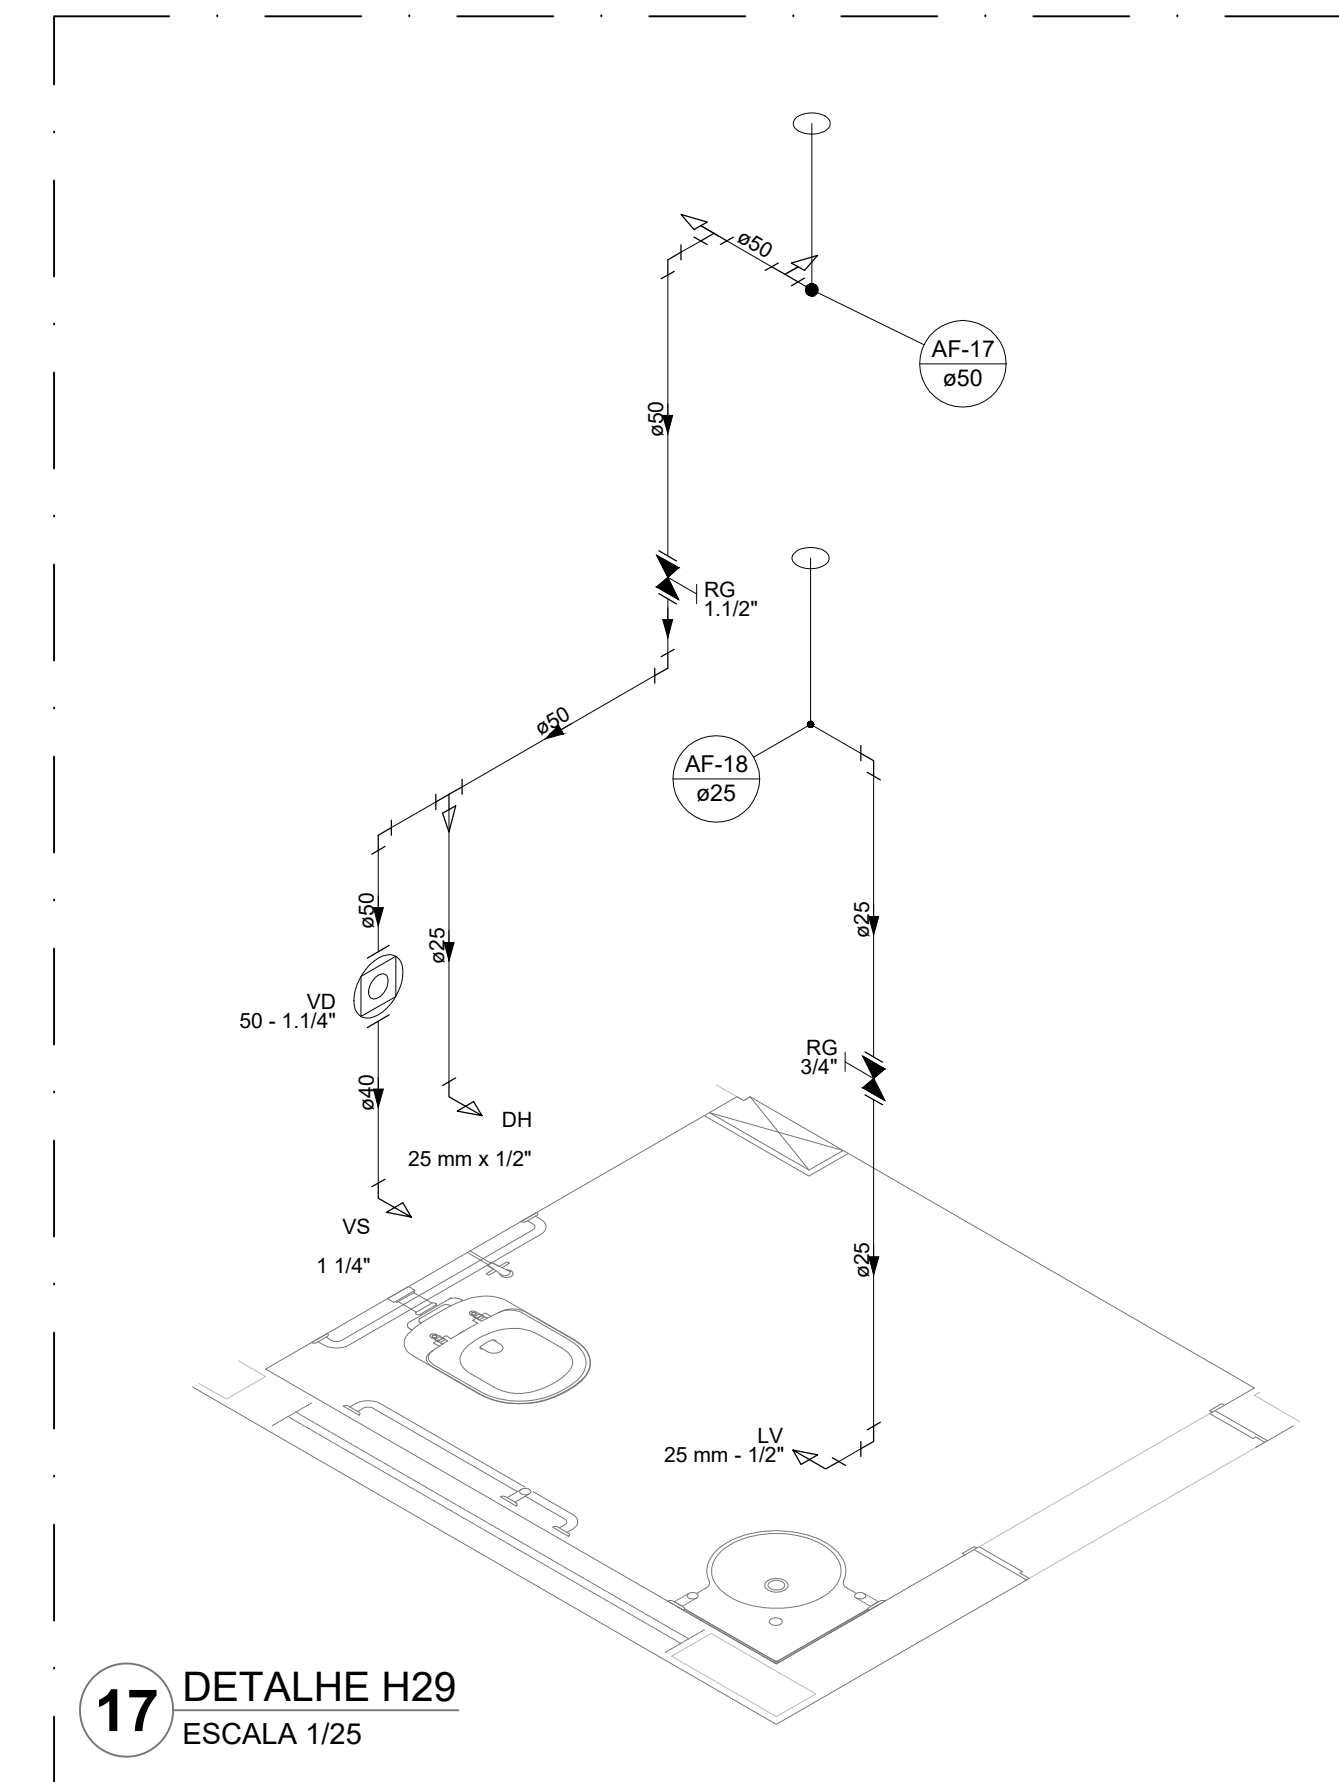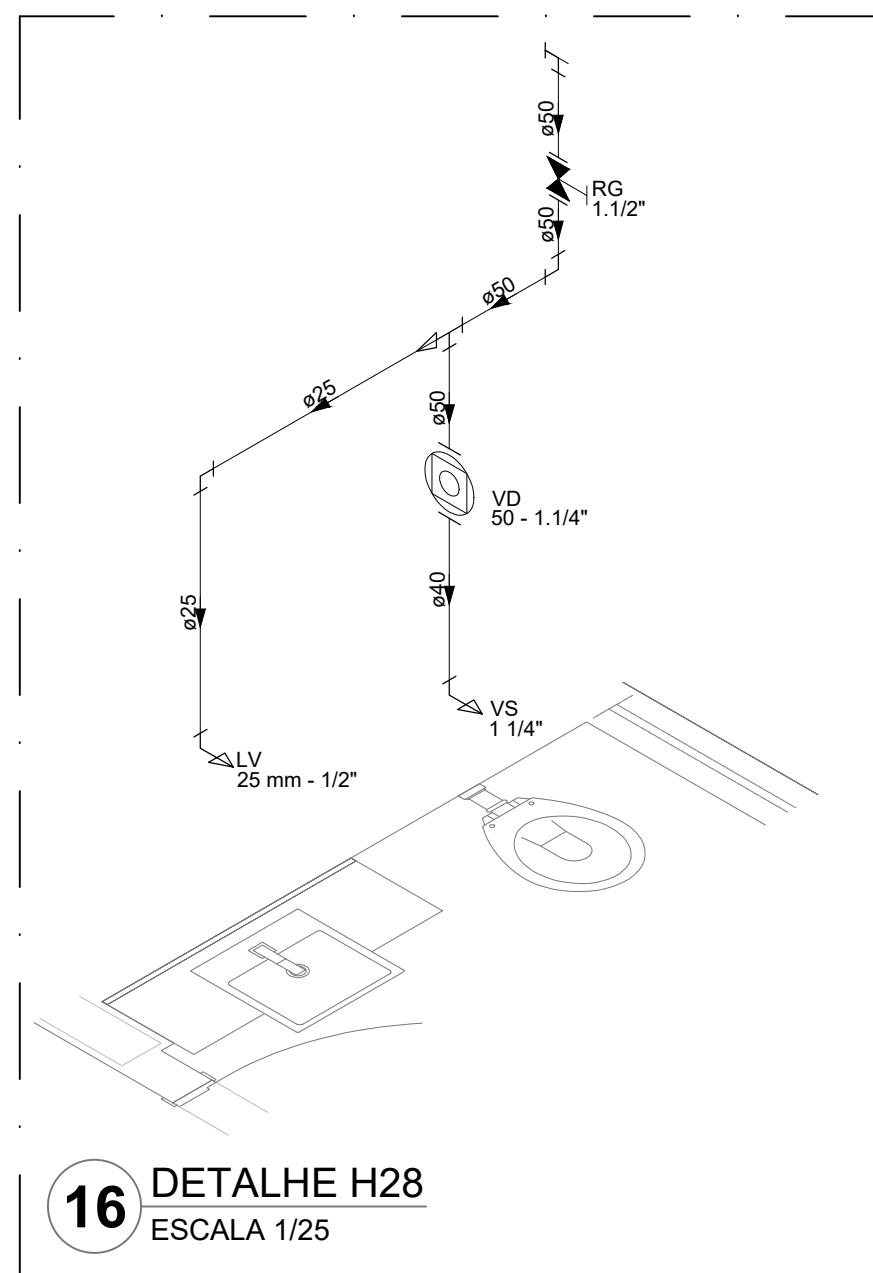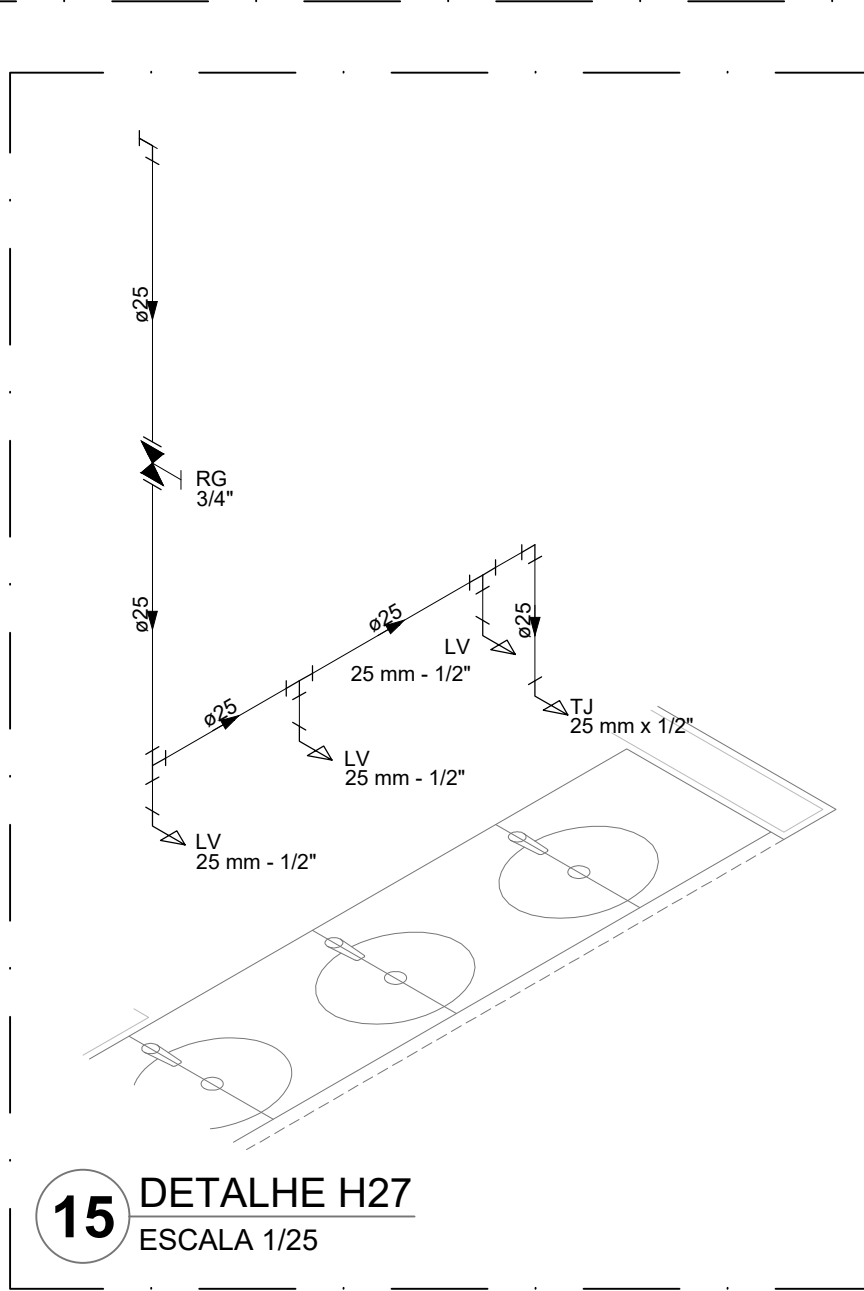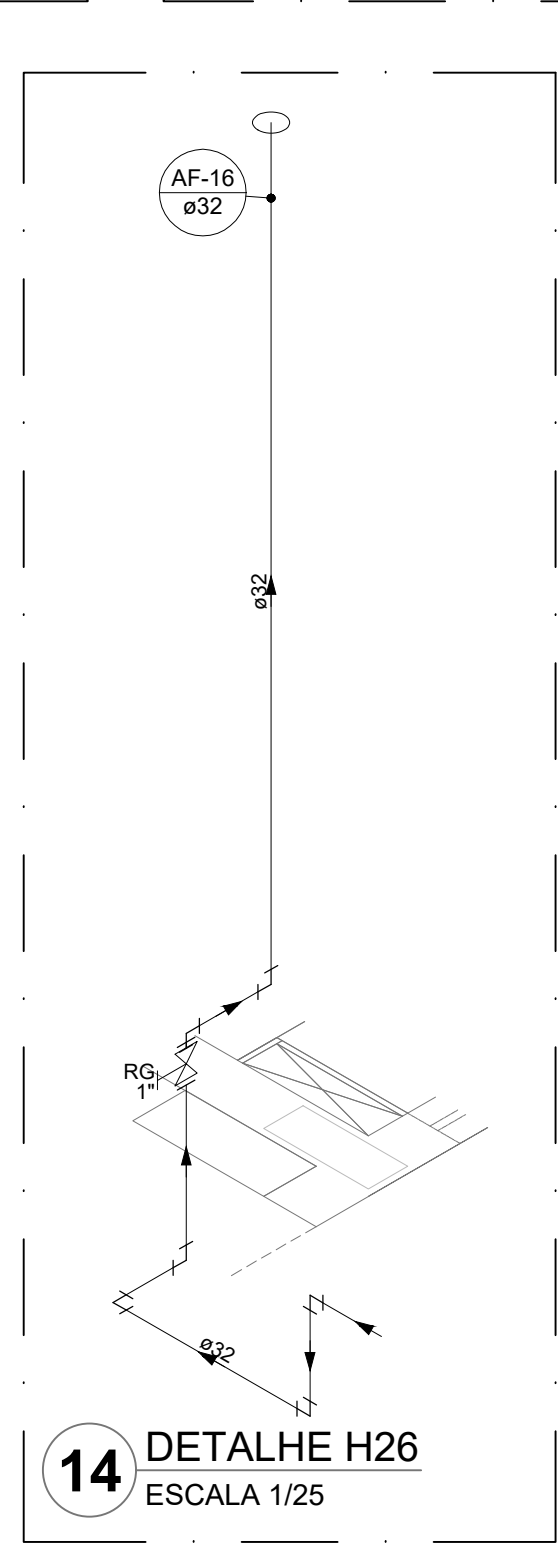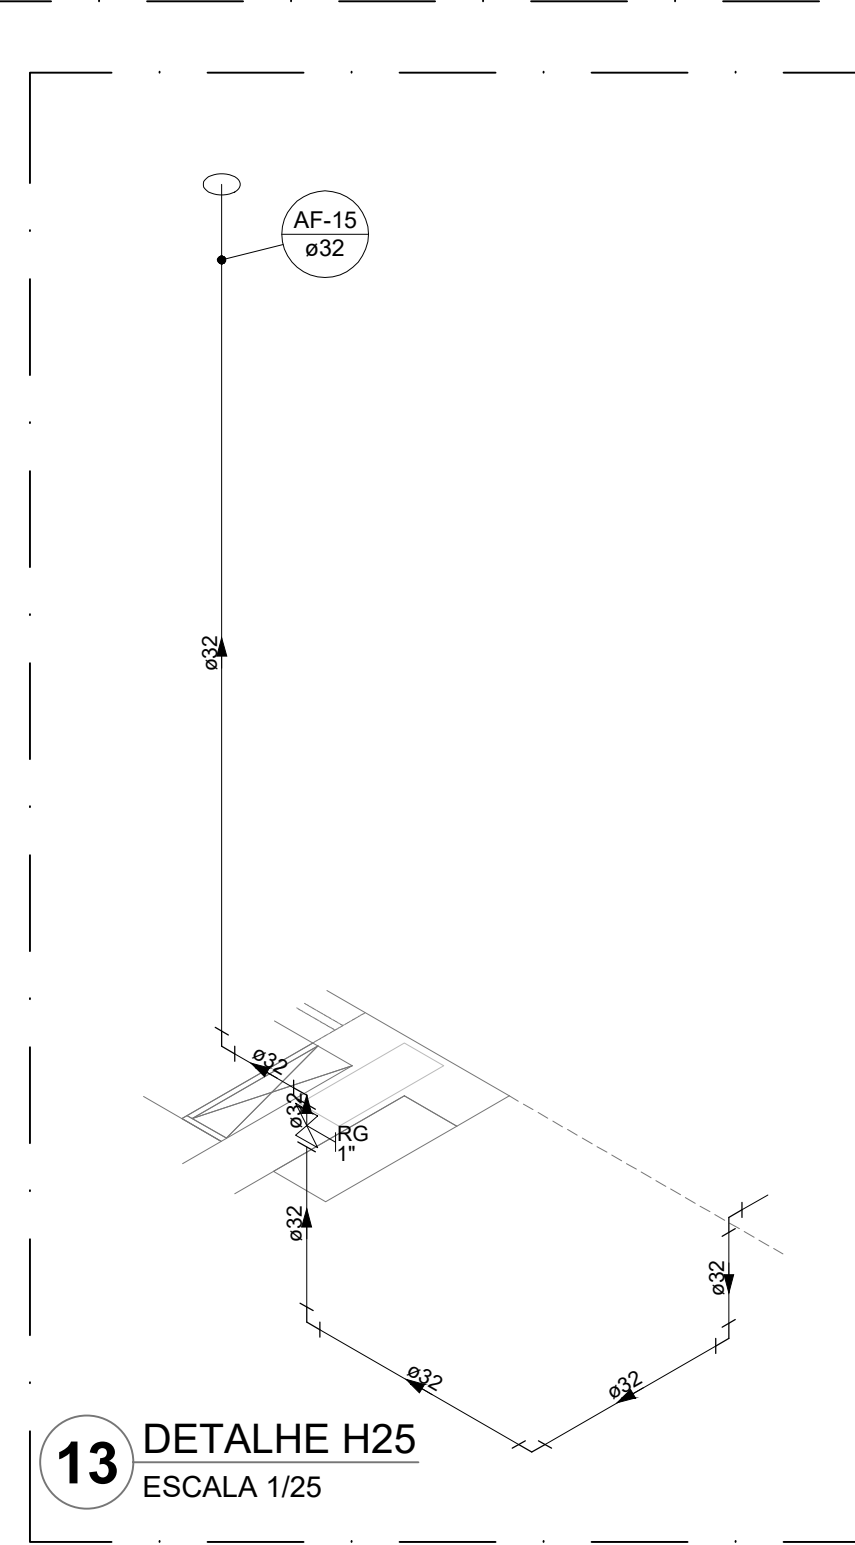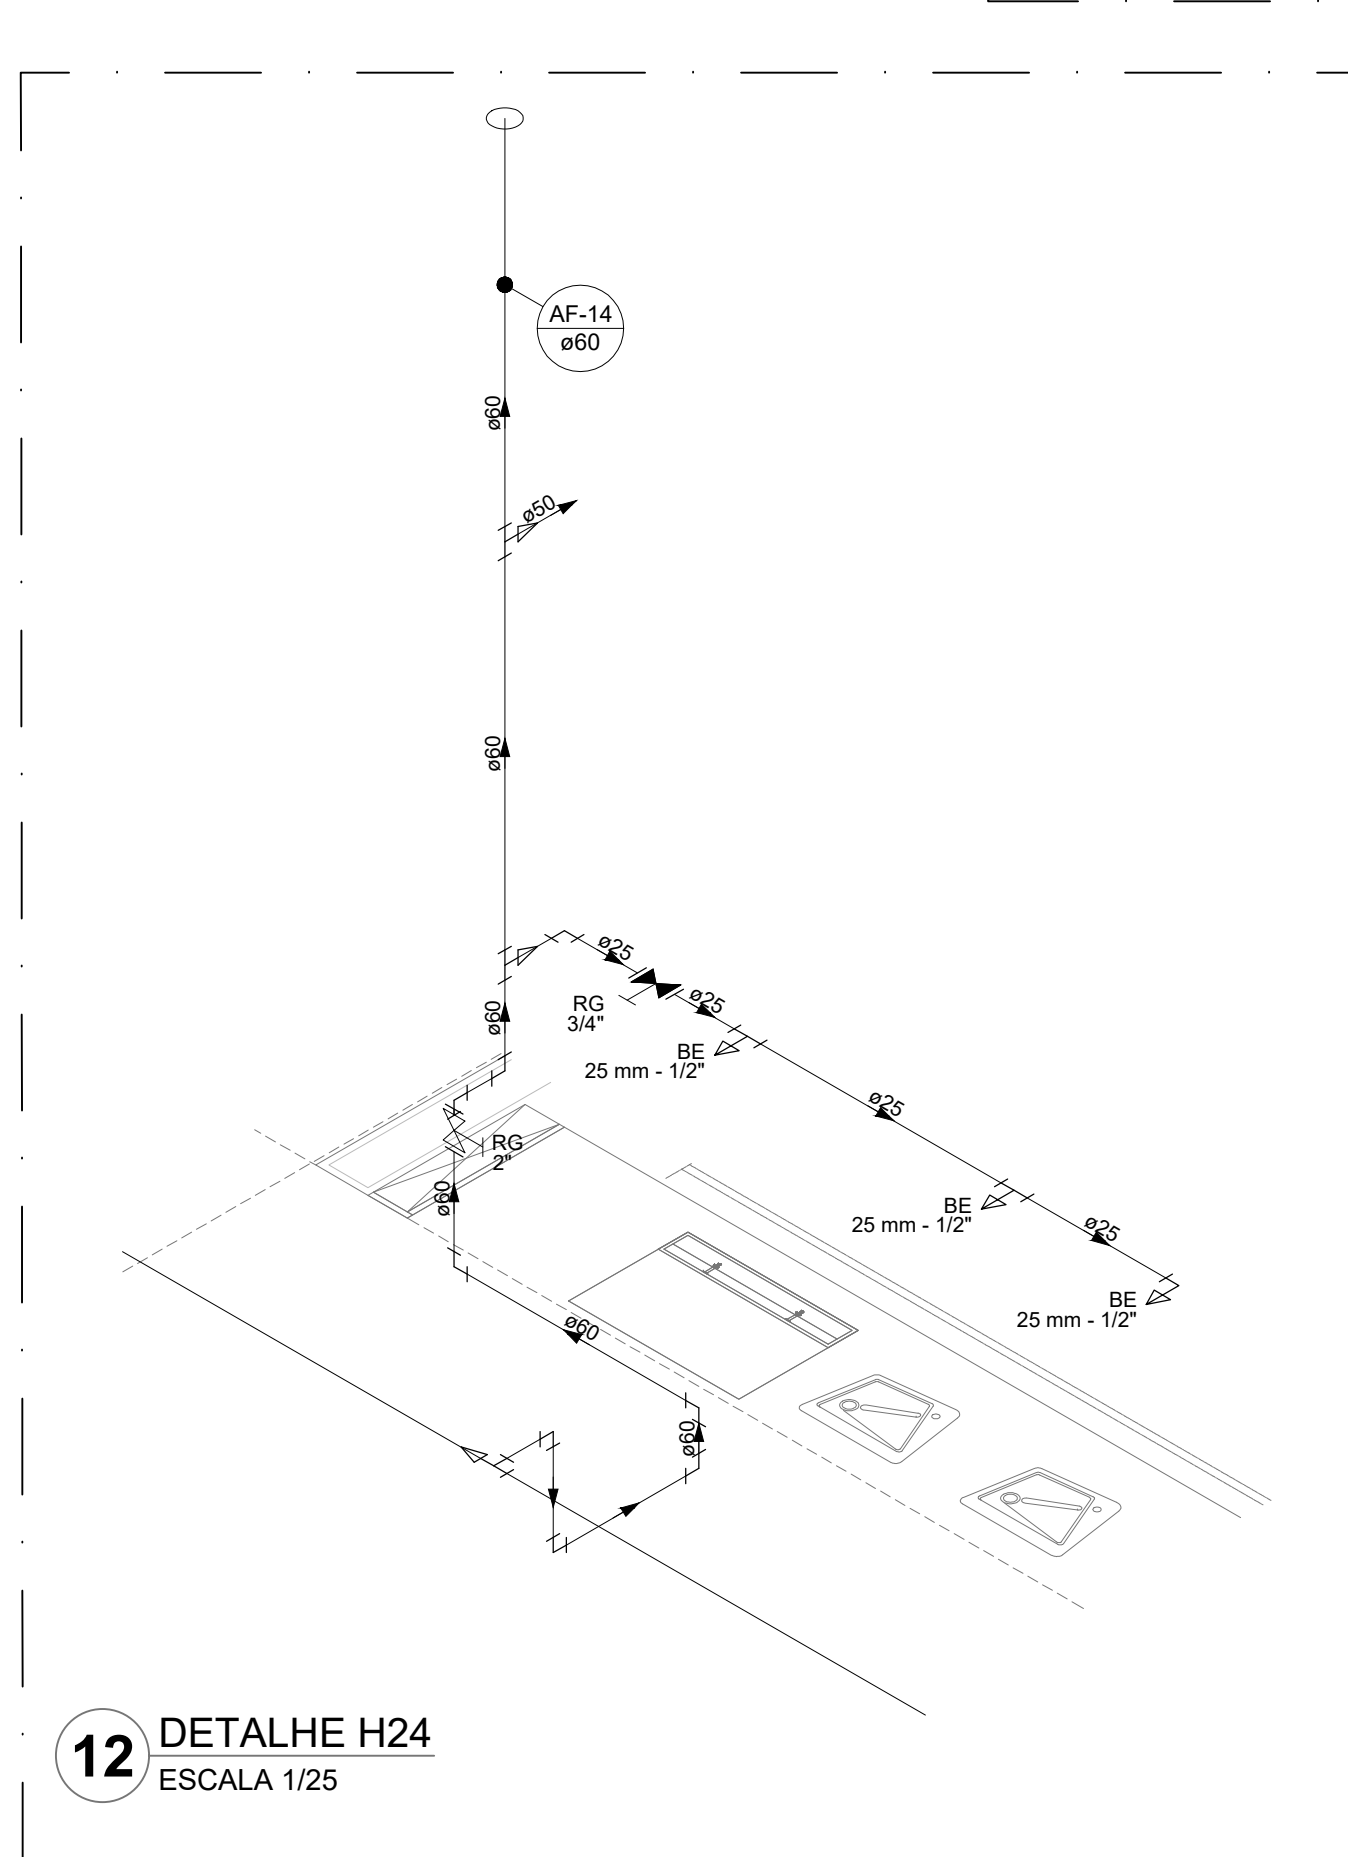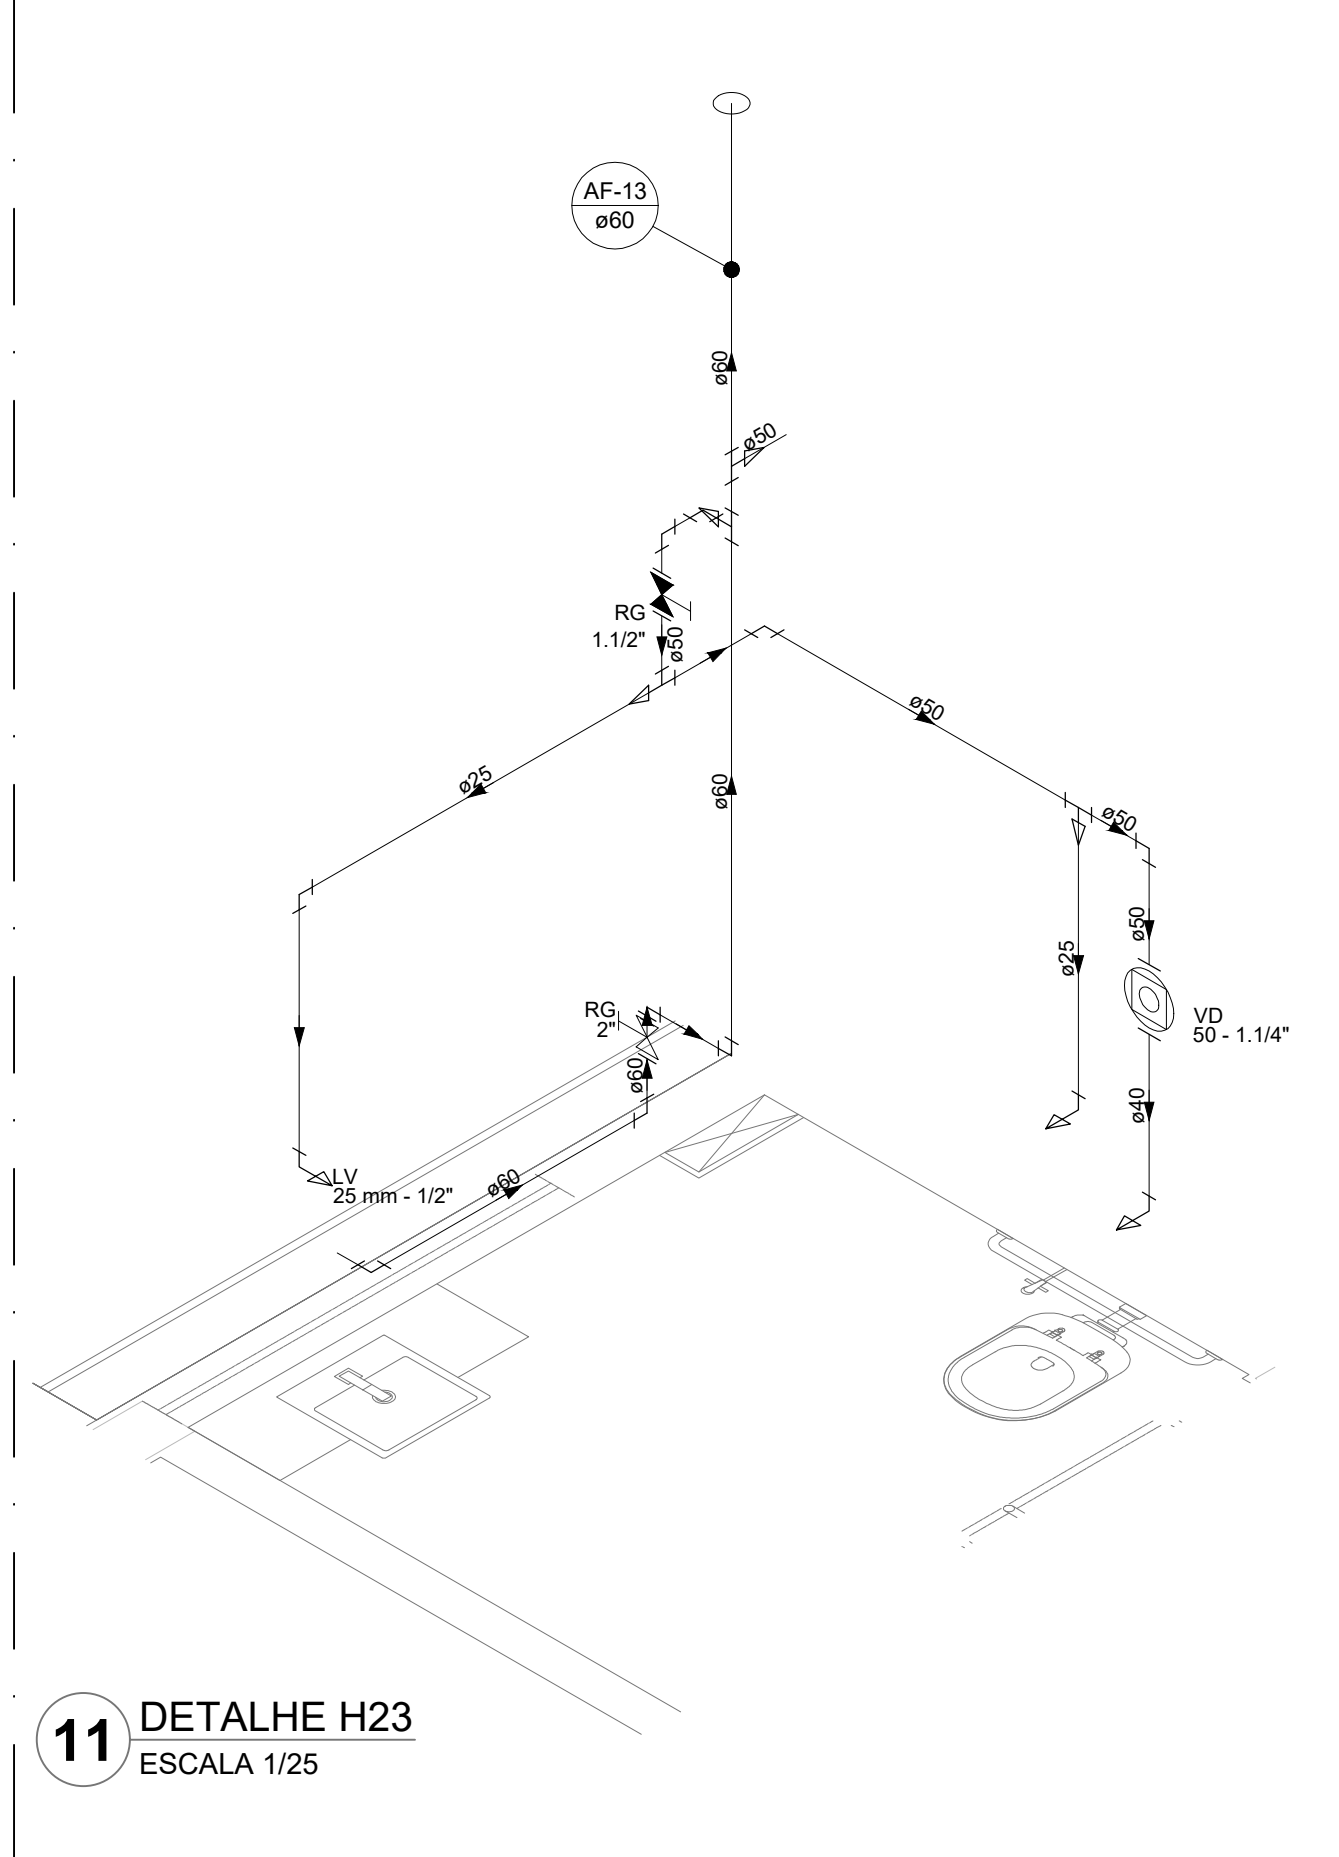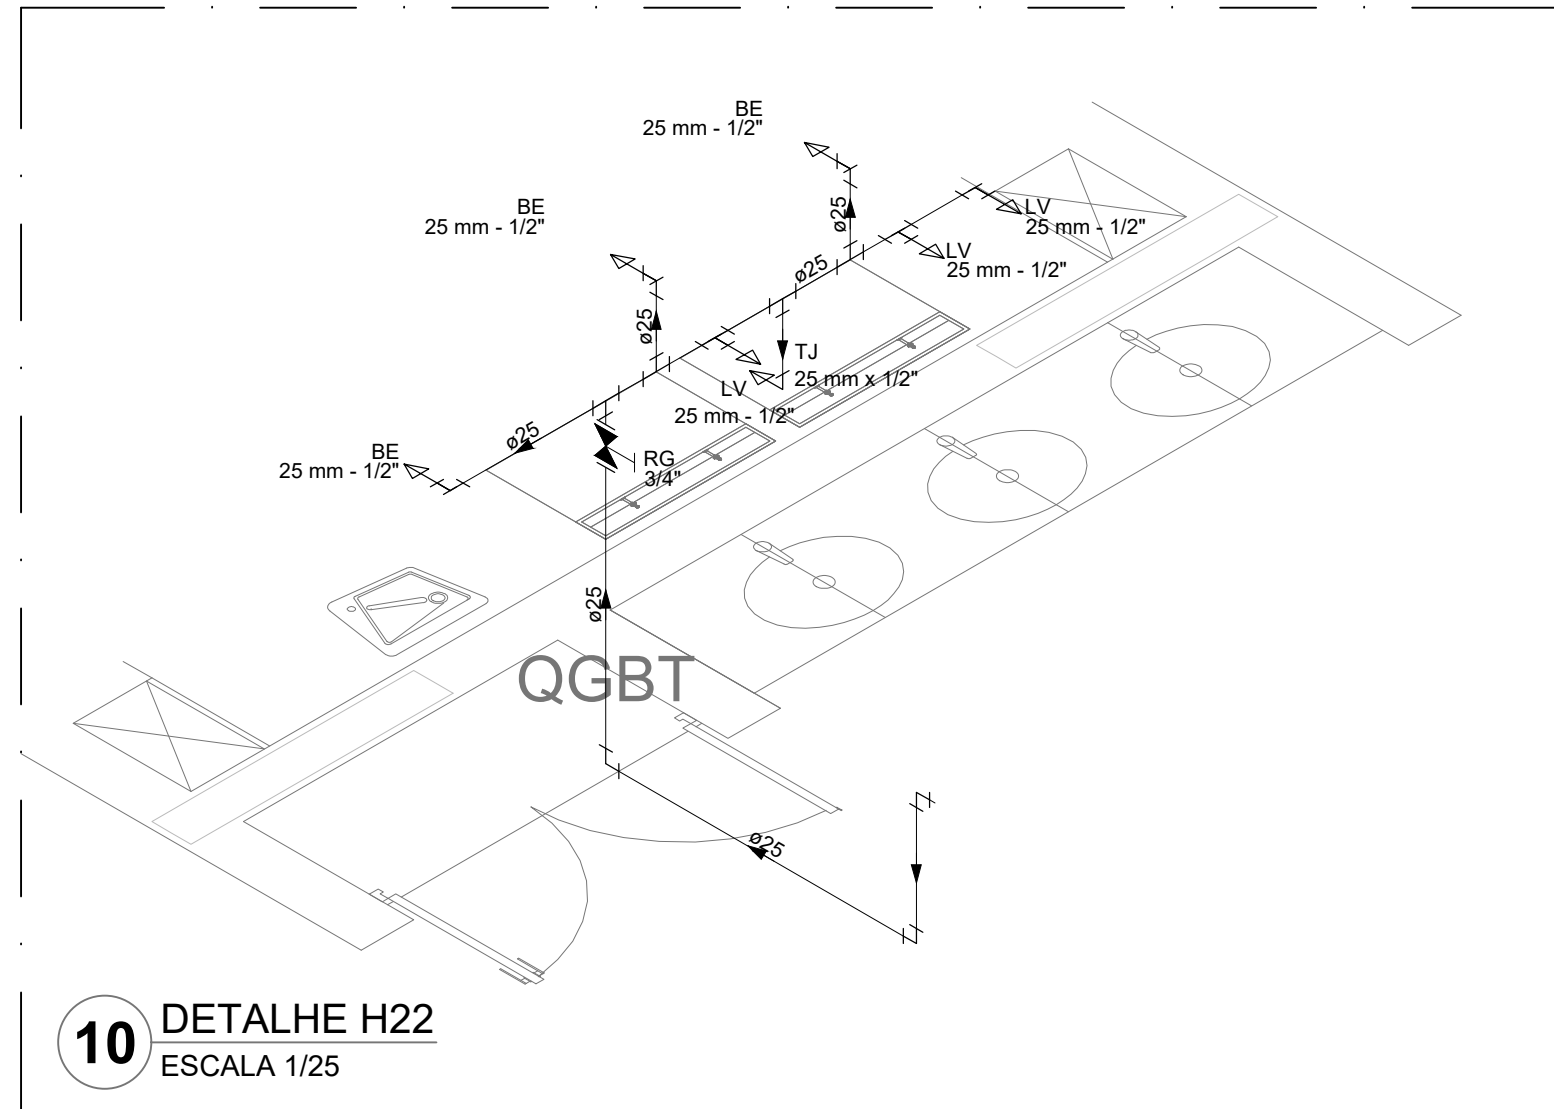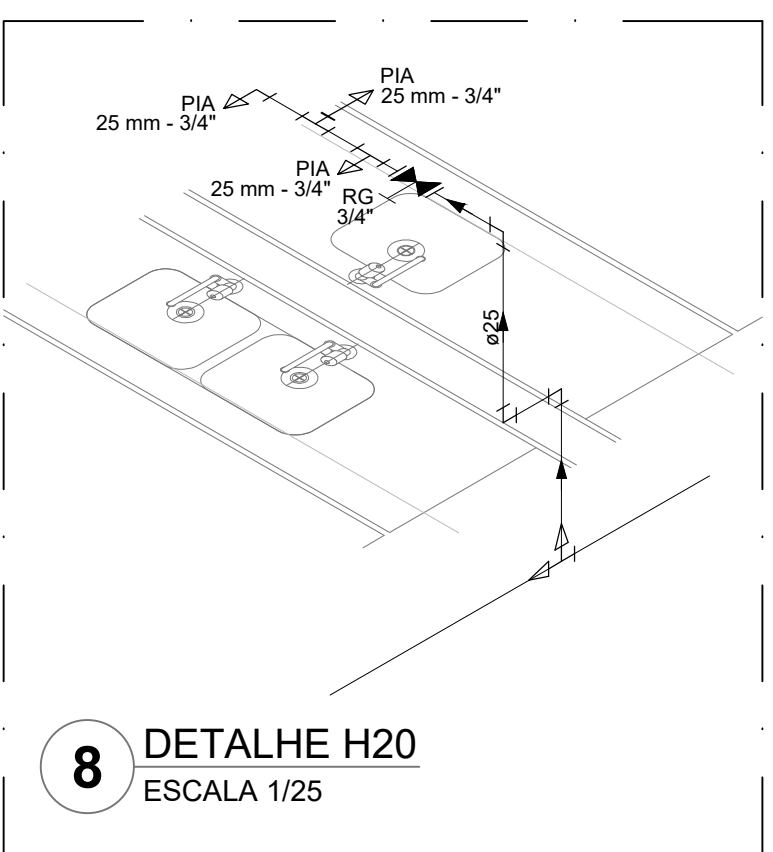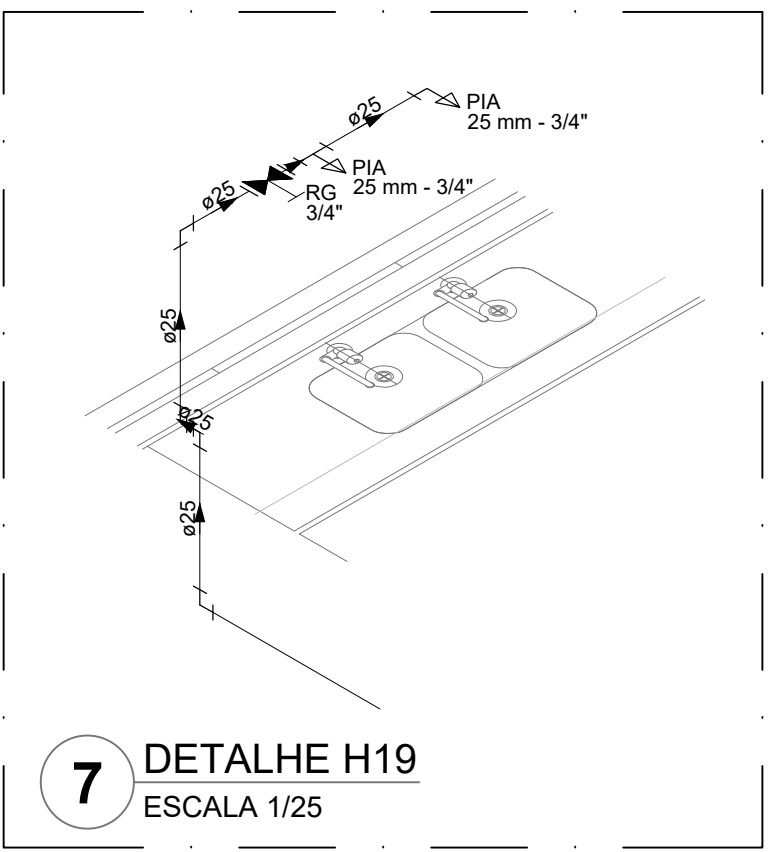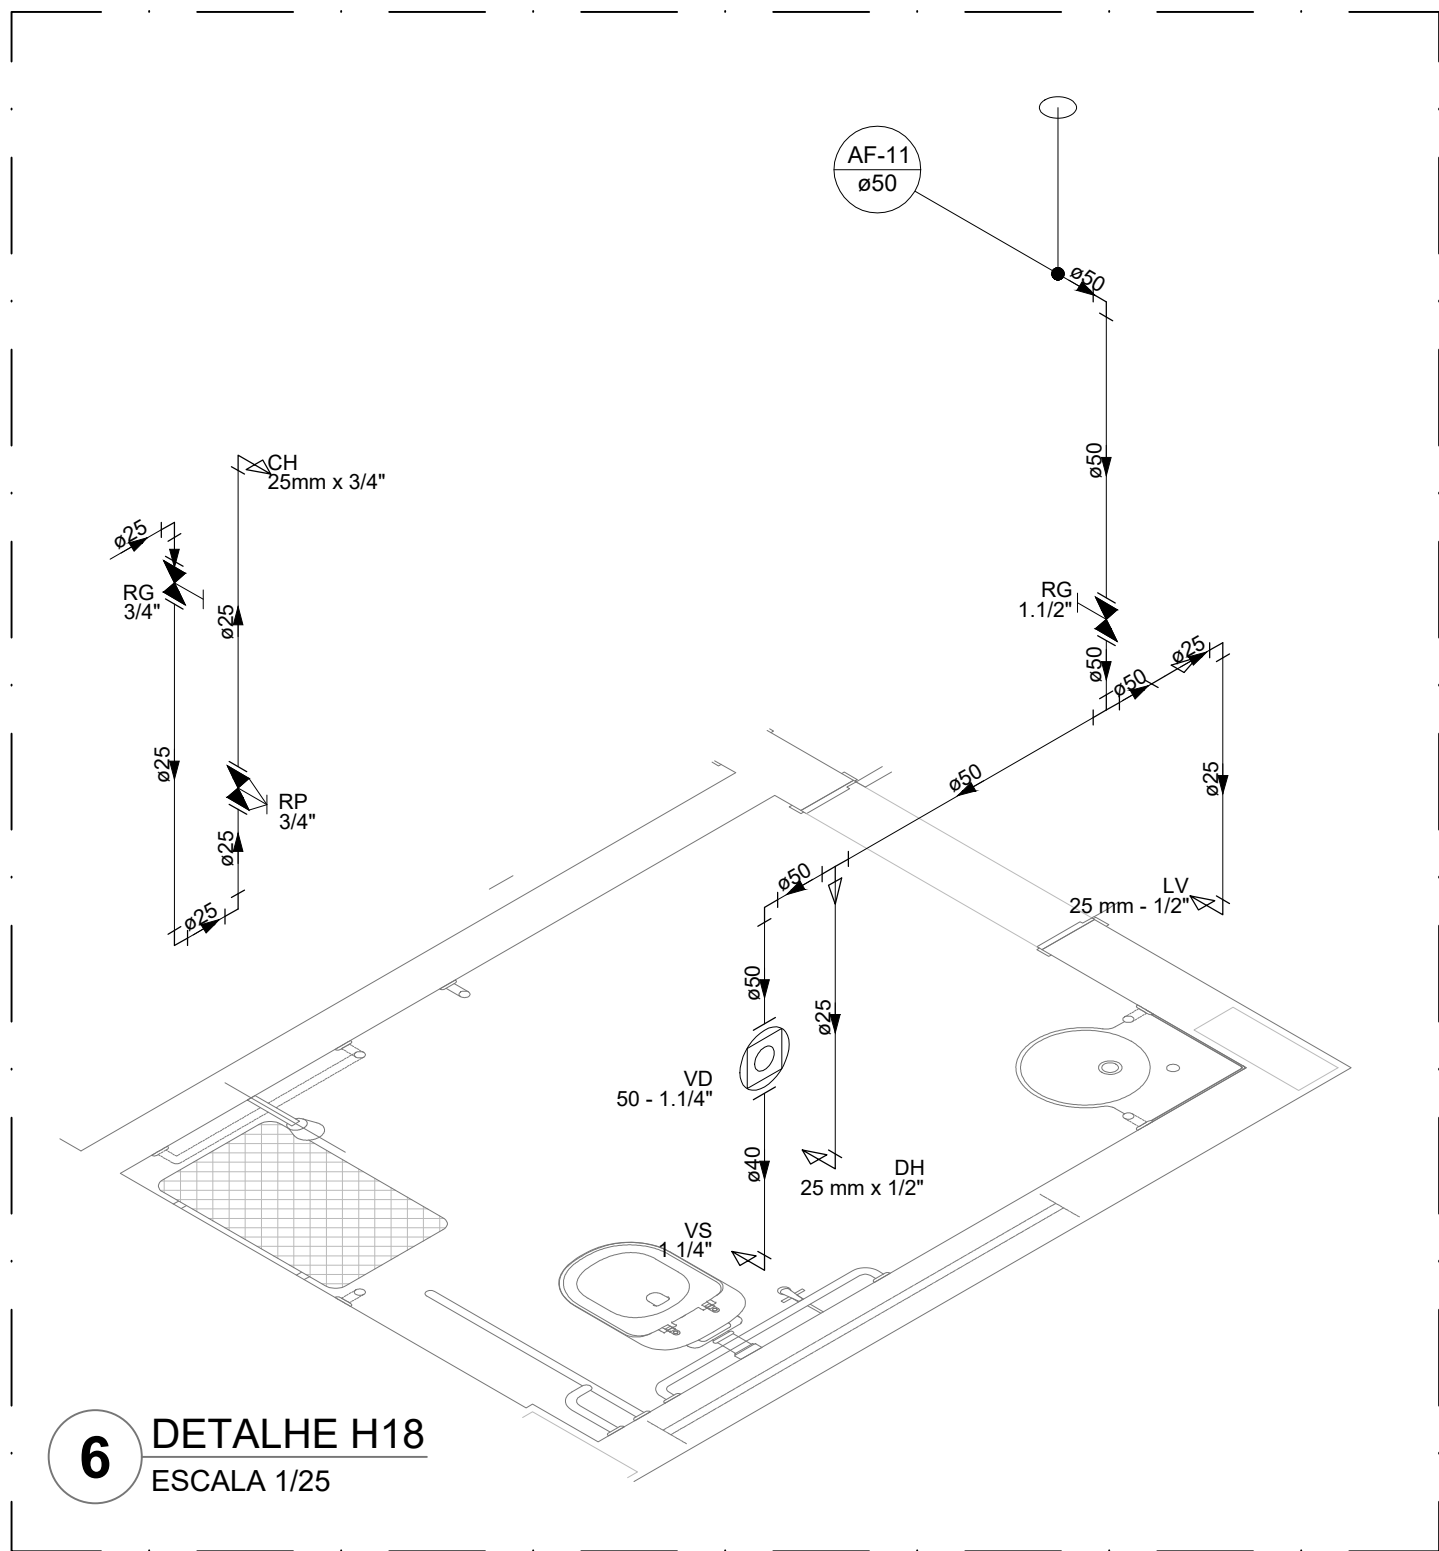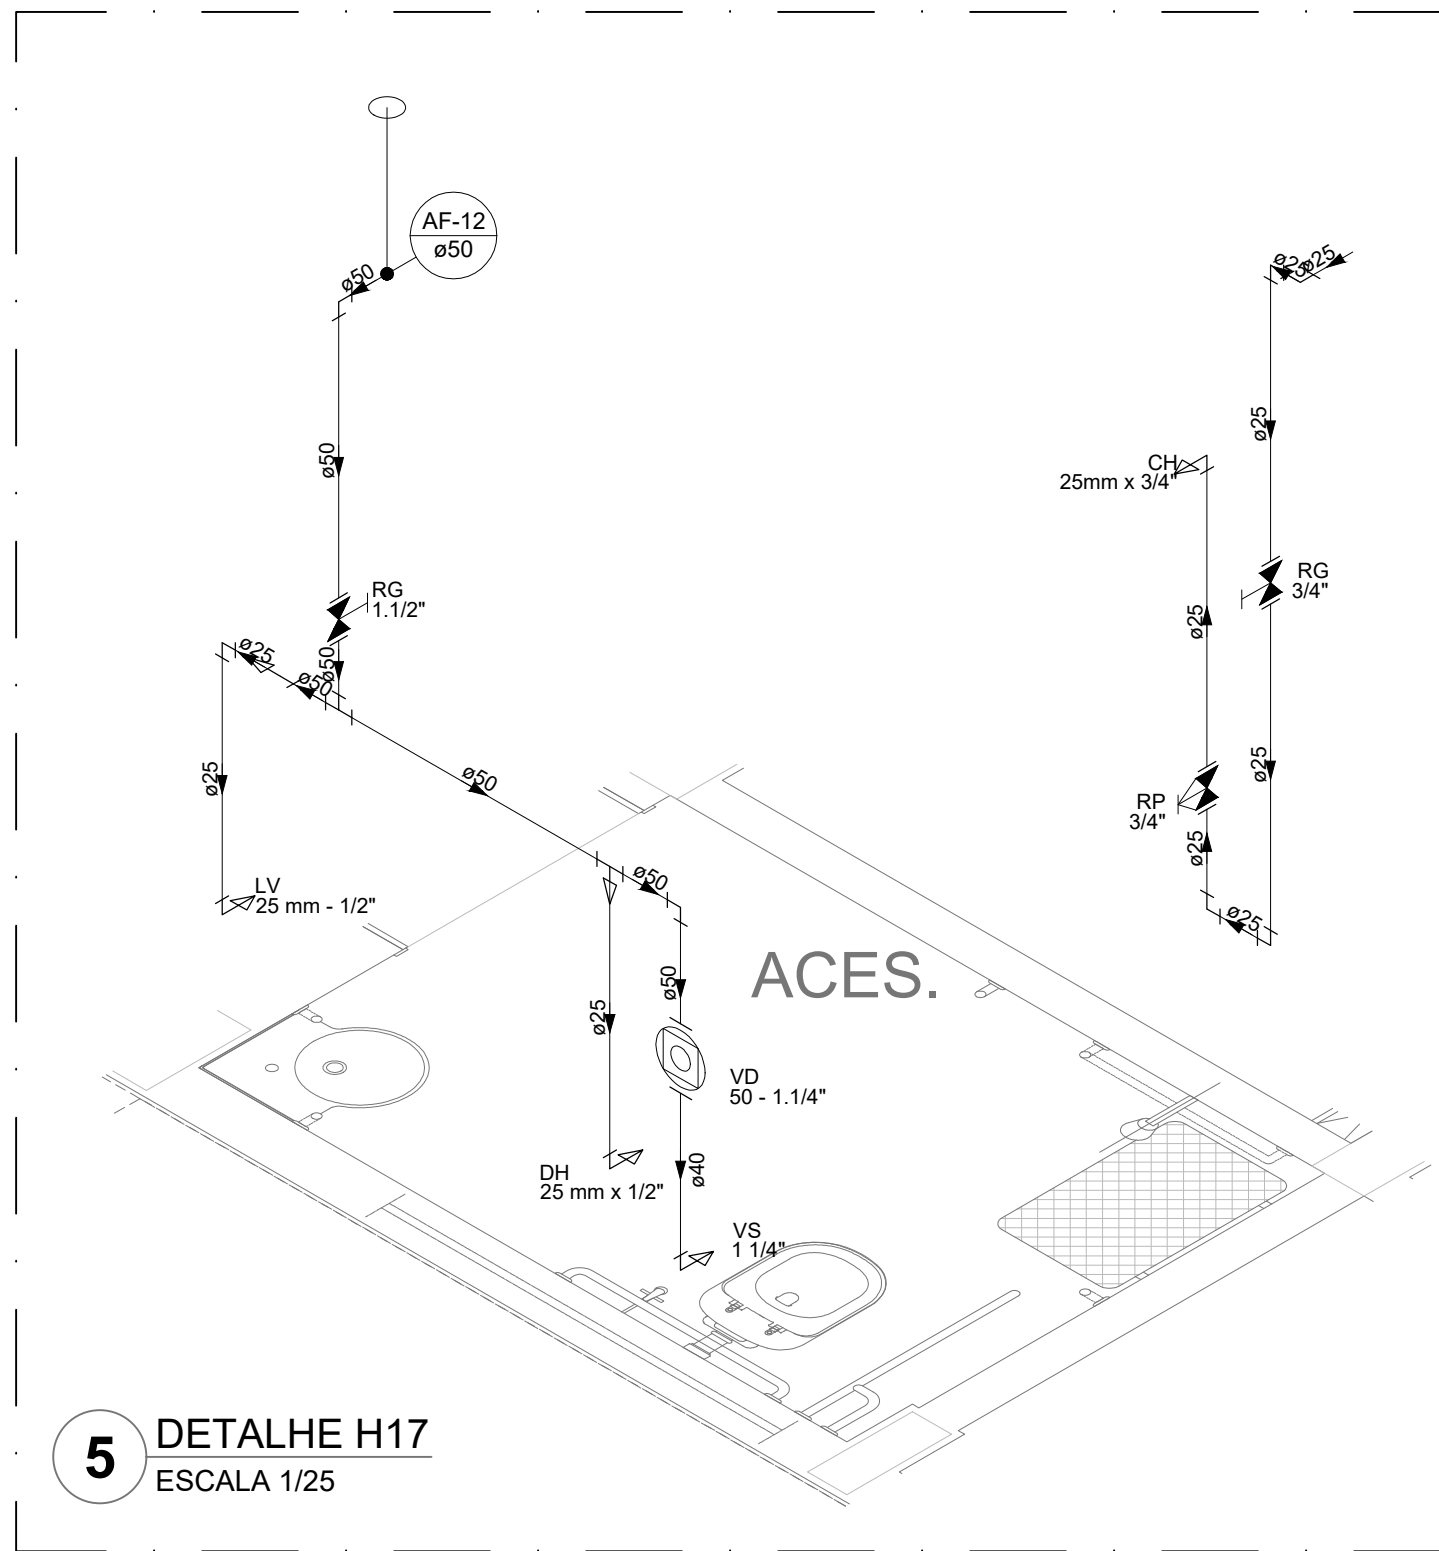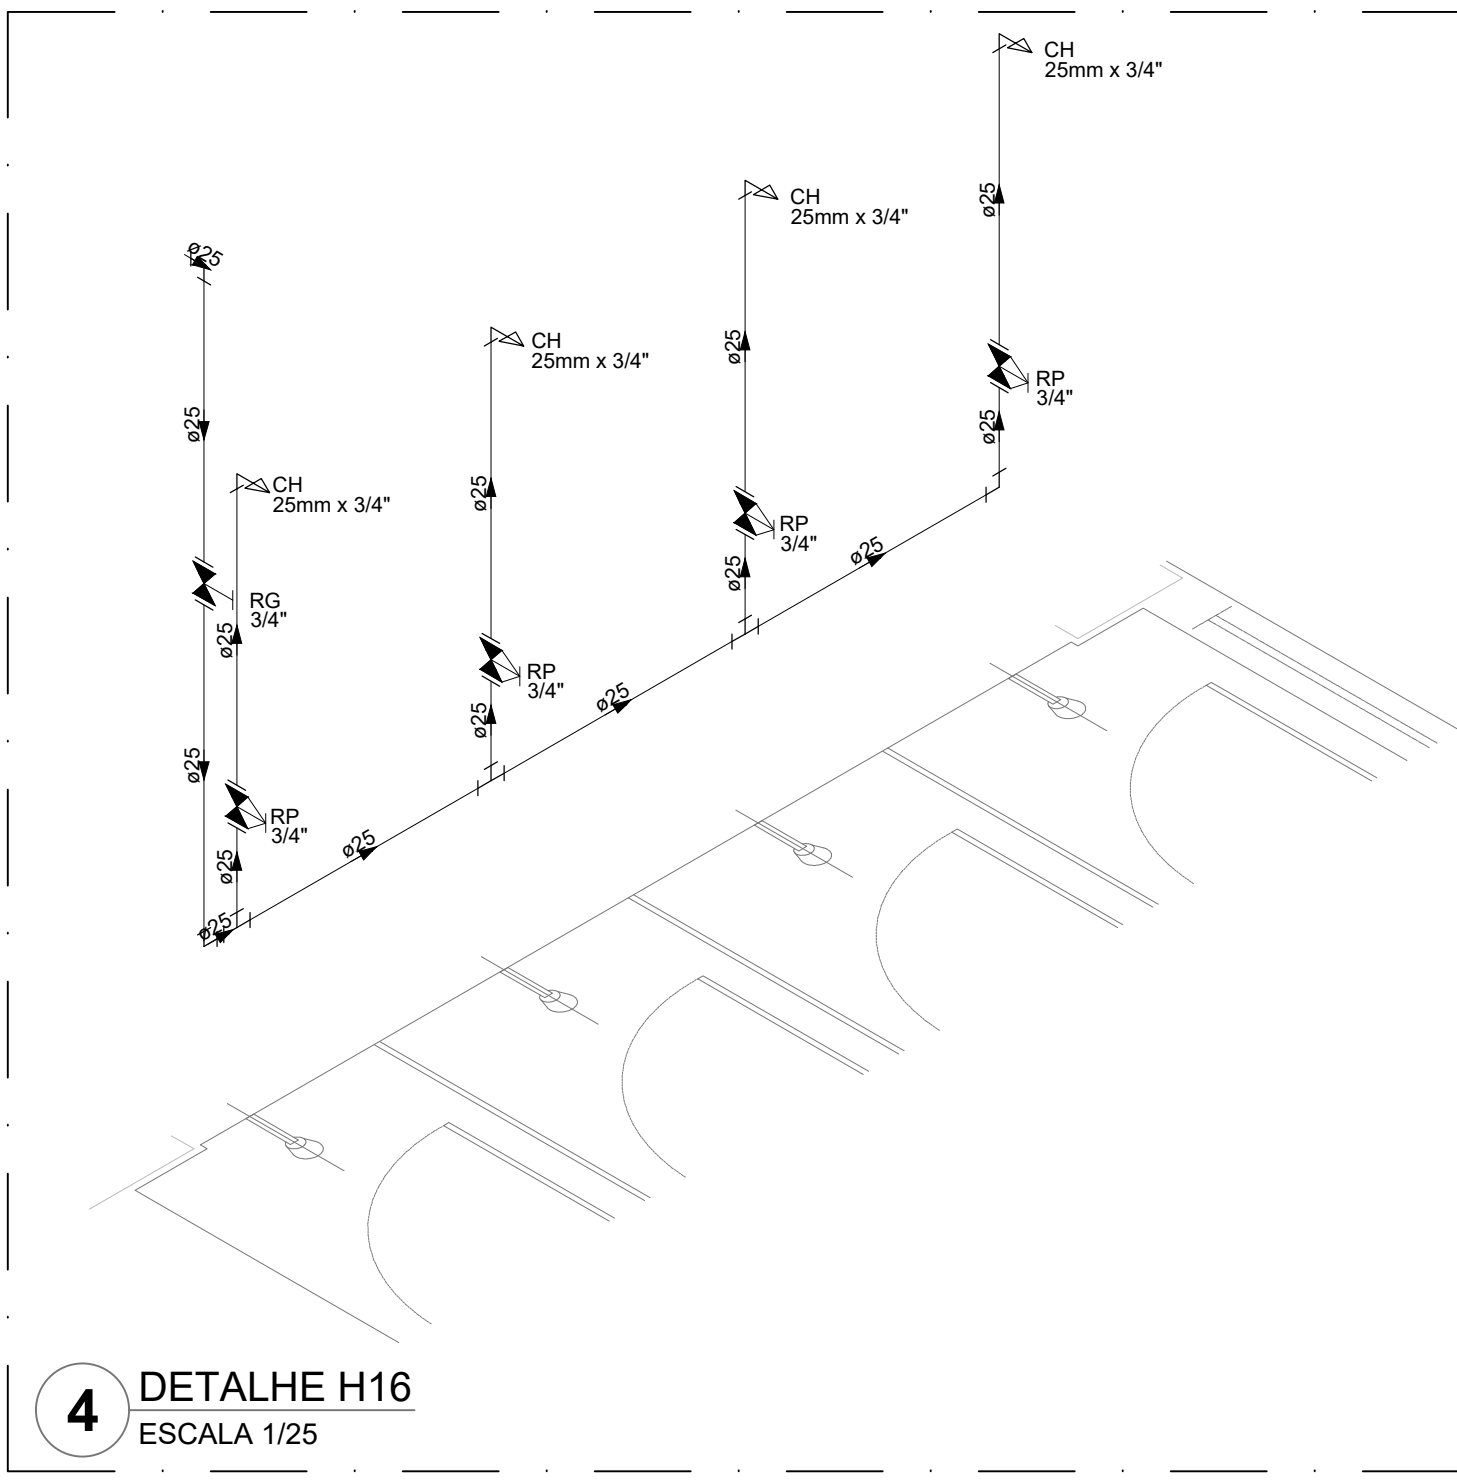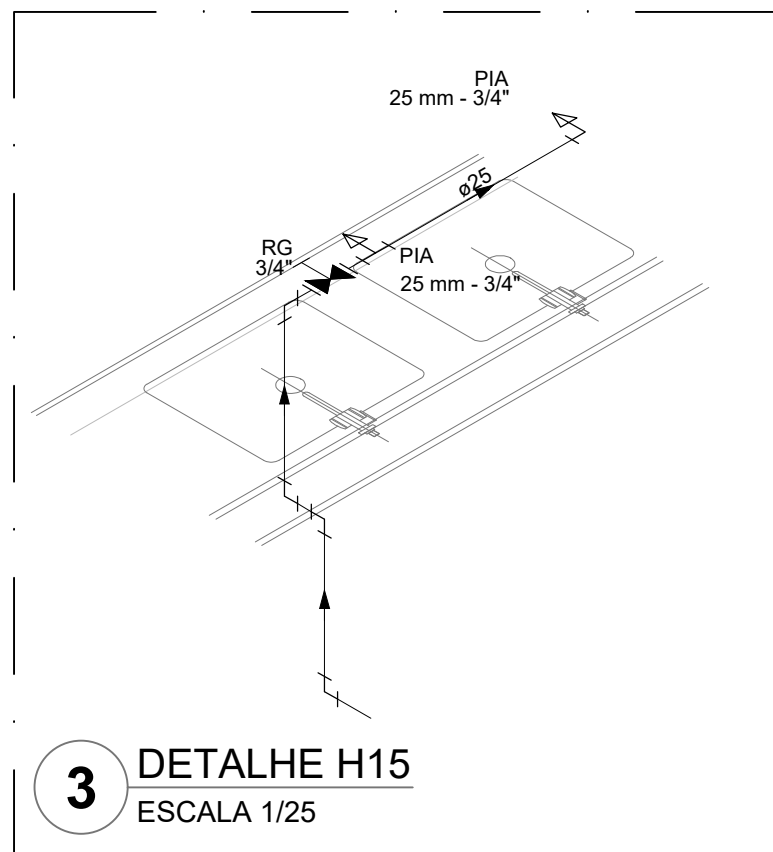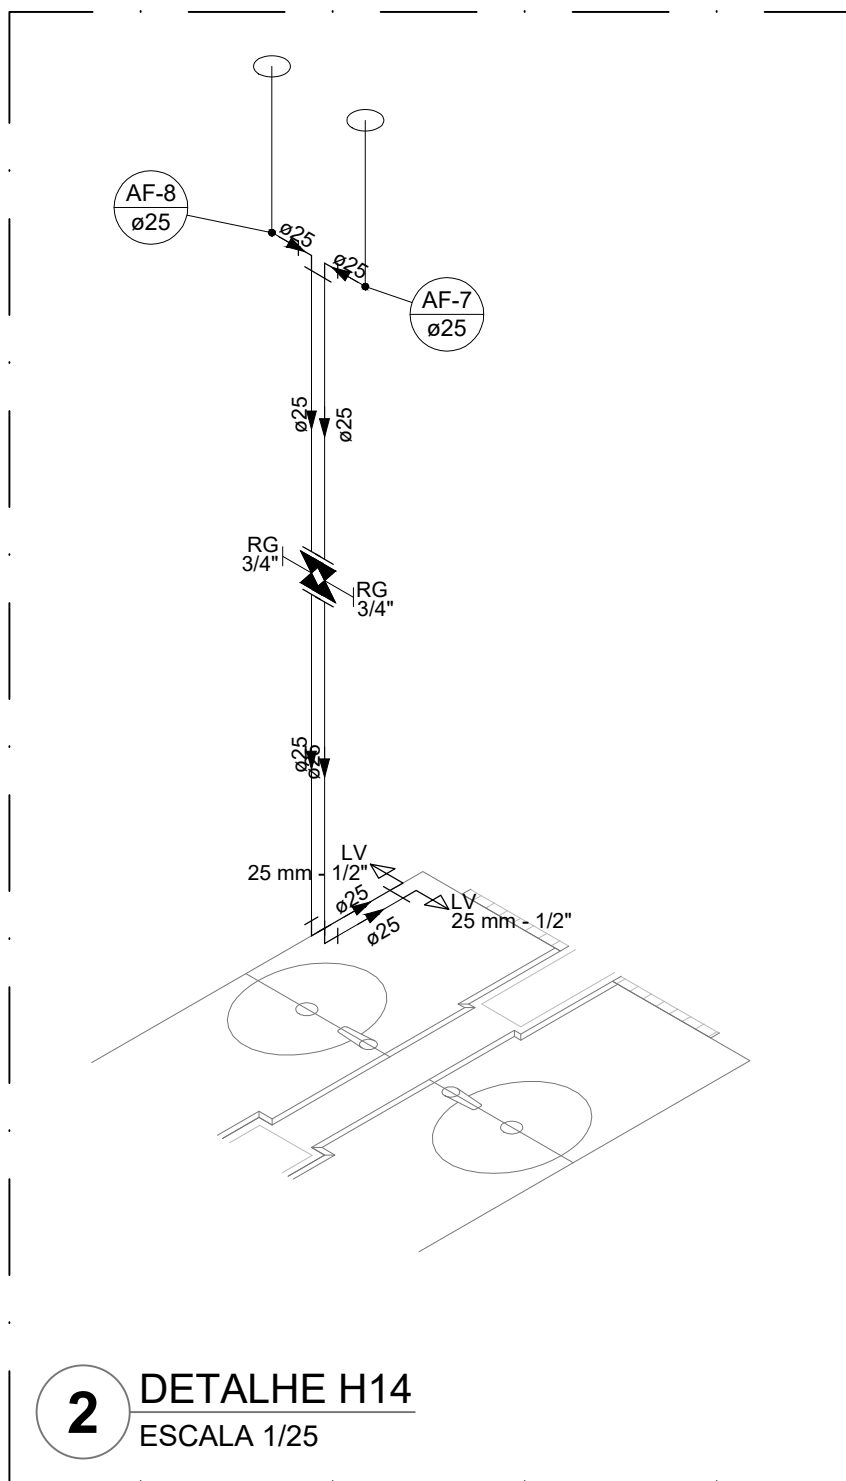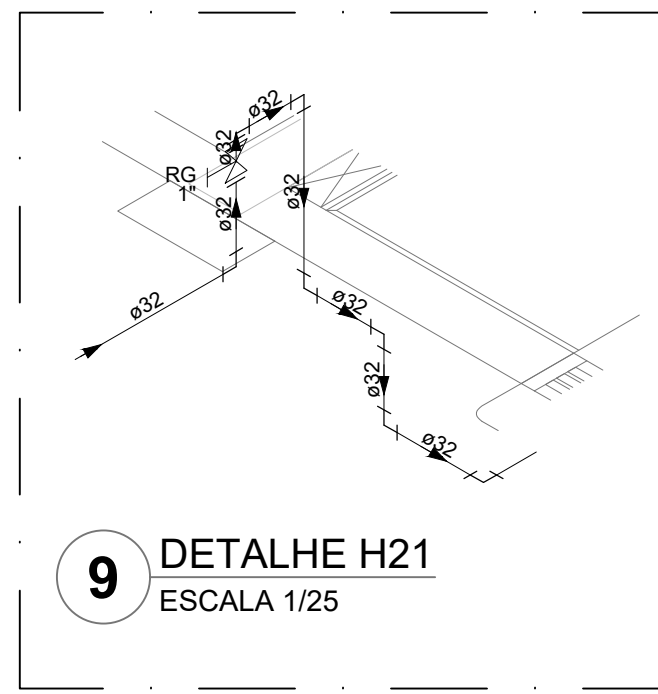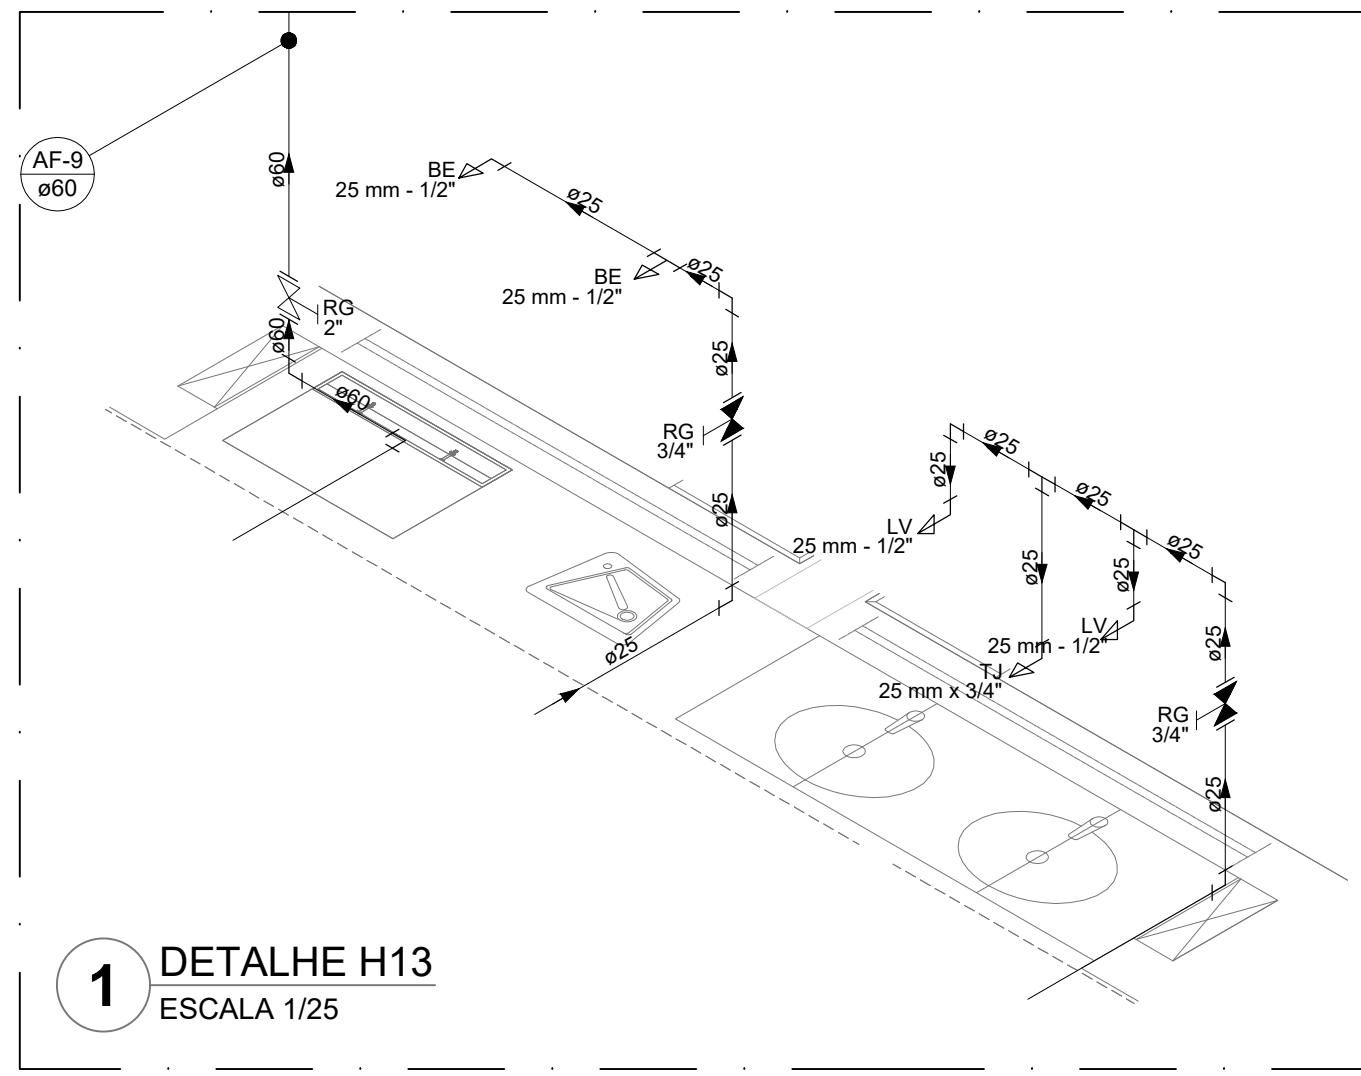

Legenda das indicações	
BE	Bedeiro
CH	Chuveiro
DH	Ducha Higiénica
HIDRÔMETRO	Hidrometro - cavalete
LV	Lavatório
MIC	Mictório
PIA	Pia de cozinha
PR	Purificador
RG	Registro de gaveta
RP	Registro de pressão c/ canopia cromada
Salda	Salda livre
TJR	Tanque de lavar
TJ	Torneira de Jardim
VD	Válvula de descarga
VS	Vaso Sanitário com válvula de descarga
VR	Válvula de retenção horizontal
VM	Sistema modular vertical de reuso

Legenda de condutos	
Água fria	
Alimentação	

NOTAS GERAIS

1. CONFERIR MEDIDAS EM OBRA
2. MEDIDAS EM METRO, EXCETO QUANDO INDICADO
3. AS COTAS PREVALECEM SOBRE O DESENHO
4. ESTE PROJETO FOI DESENVOLVIDO A PARTIR DO PROJETO DE ARQUITETURA
5. PARA QUALQUER DÚVIDAS E/OU DIVERGÊNCIAS SINALIZAR IMEDIATAMENTE

NOTAS ESPECÍFICAS

HIDRÁULICO





1. EXECUTAR ESTE PROJETO JUNTAMENTE COM O PROJETO ESTRUTURAL
2. ANTES DA CONCRETAGEM PREVER PASSAGEM PARA AS TUBULAÇÕES, DENTRO DOS LIMITES ESTABELECIDOS PELA NBR 6150/2014
3. A TUBULAÇÃO DE ÁGUA FRIA E DRENO DE AR CONDICIONADO SERÁ EM PVC RÍGIDO SOLDÁVEL
4. A REPRESENTAÇÃO DA REDE DE INTERLIGAÇÃO DO DRENO DE AR CONDICIONADO NAS CHAMAS PLUVIAIS ESTA NO NÍVEL FUNDAÇÃO PARA FACILITAR A INTERPRETAÇÃO DOS DESEJOS DAS VOGAS BALDRIAMES
5. O DRENO DO AR CONDICIONADO SERÁ INTERLIGADO NAS CHAMAS DE ÁREA E POÇOS DE VISITA PLUVIAL
6. ALTERAÇÕES NESTE PROJETO SOMENTE COM AUTORIZAÇÃO EXPRESSA DO FNDE
7. O DIMENSIONAMENTO DO HIDRÔMETRO GERAL, FICA A CARGO DA CONCESSIONÁRIA DO LOCAL DE EXECUÇÃO DA OBRA
8. EM VIRTUDE DAS LIMITAÇÕES DE PRESSÕES DE ÁGUA FORNECIDAS PELAS CONCESSIONÁRIAS, FOI PREVISTO BOMBAS DE RECALQUE PARA O RESERVATÓRIO DE CONSUMO
9. FORAM PREVISTOS PRESSURIZADORES PARA GARANTIR PRESSÃO EM TODOS OS PONTOS DE CONSUMO. O GRUPO DE PRESSÃO FICARÁ NA CASA DE MÁQUINAS ABAIXO DO RESERVATÓRIO. VER DETALHE DO GRUPO DE PRESSÃO NA PLANCHULA
10. FORAM PREVISTAS SISTEMAS MODULARES PARA CAPTAÇÃO DE ÁGUA DA CHUVA, AS CISTERNAS POSSUEM SISTEMA DE FILTRAGEM ADEQUADO, O EXTRATOR E INTERLIGADO NA REDE DE ÁGUAS PLUVIAIS

REFERÊNCIAS:


- MEMORIAL DESCRITIVO E ESPECIFICAÇÕES TÉCNICAS

CONTROLE DE REVISÕES		
Nº	DATA	DESCRIÇÃO

FNDE Fundo Nacional de Desenvolvimento Educação		MINISTÉRIO DA EDUCAÇÃO
PROJETO PADRÃO - FNDE		
PROPRIETÁRIO: _____		
ENDEREÇO: _____		
MUNICÍPIO - UF: _____		
PROPRIETÁRIO: _____		
RESP. TÉCNICO: _____		CREA: _____
AUTOR DO PROJETO: _____		CAU: _____
DLFO: _____	CREA: _____	
RA: _____		
OBSERVAÇÕES: _____		
ESCOLA 13 SALAS DE AULA - MODELO TÉRREO		
PROJETO DE INSTALAÇÕES		
COORDENAÇÃO CGEST - Coordenação Geral de Infraestrutura Educativa	LANÇAMENTO HIDRÁULICO DETALHES H13 AO H38	HAG
REVISÃO R.00	ESCALA INDICADA	PRANCHA
FORMATO A0	DATA EMISSÃO JAN/2022	04/08

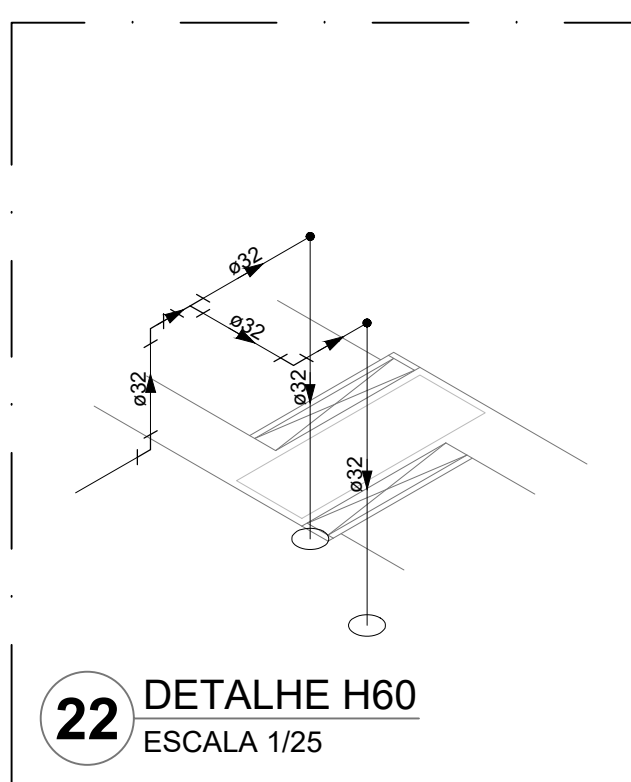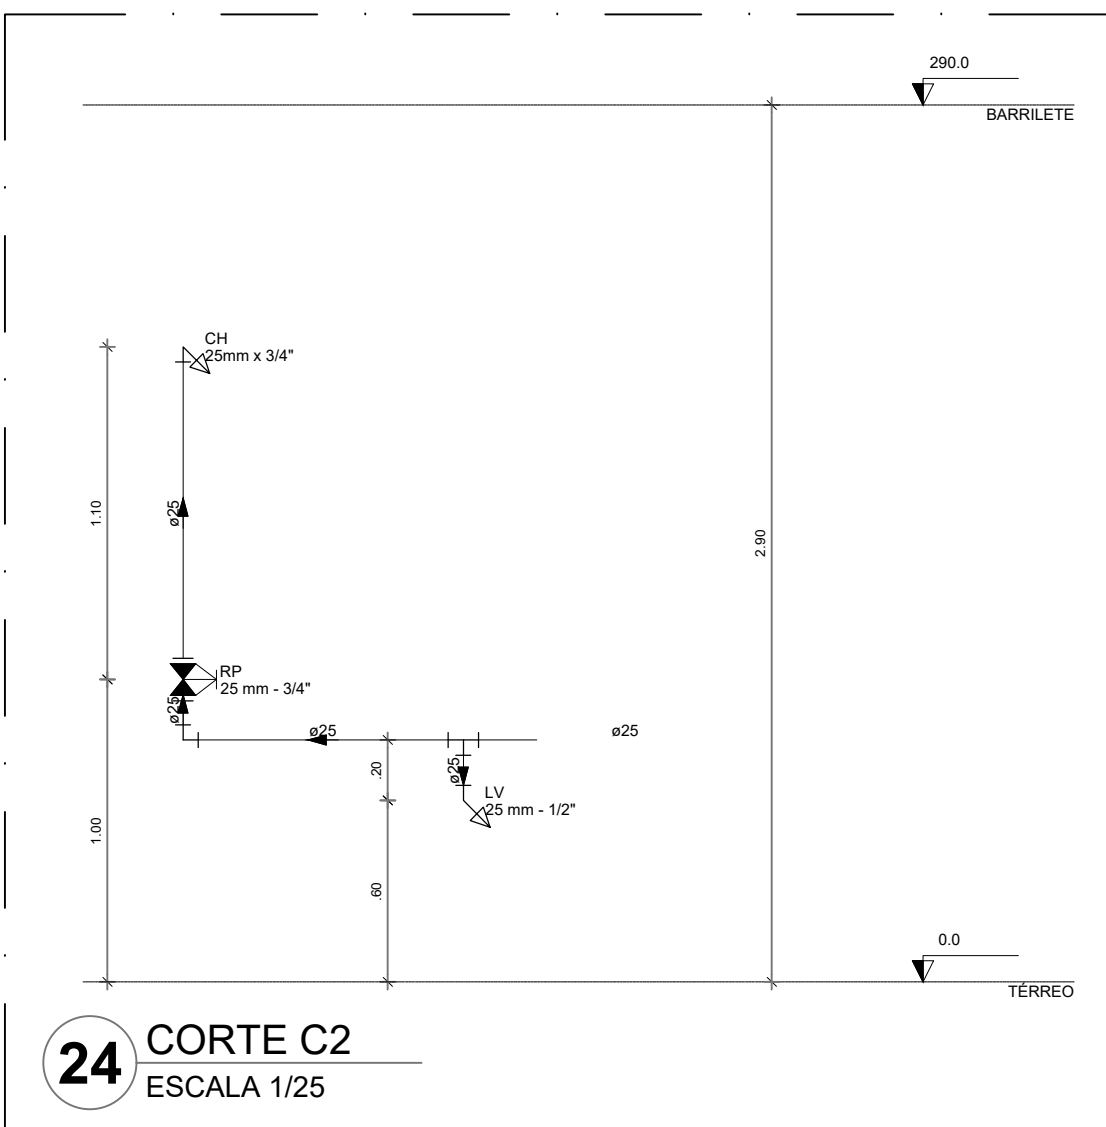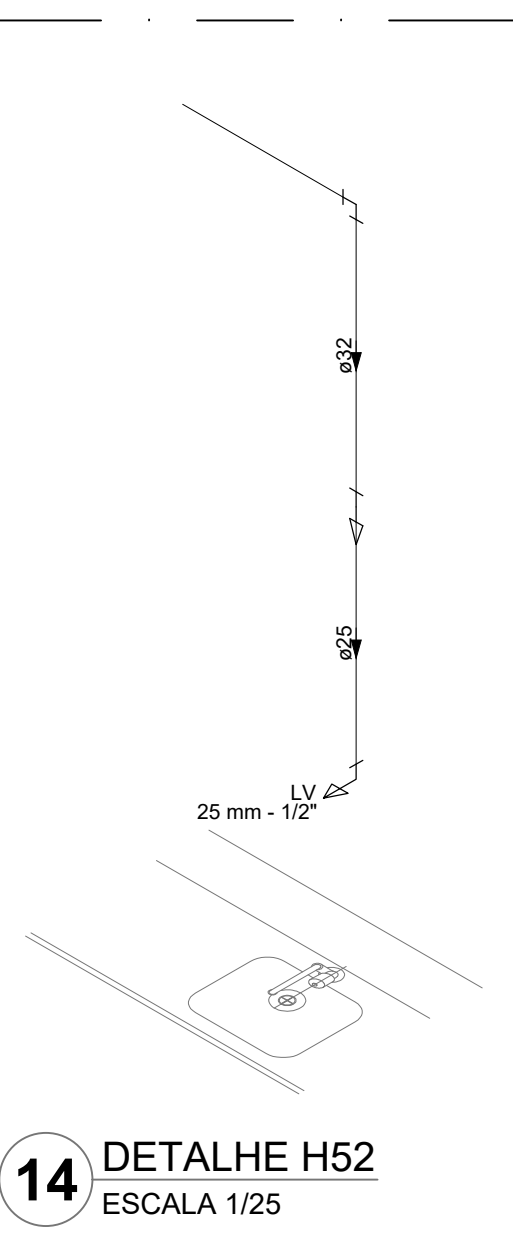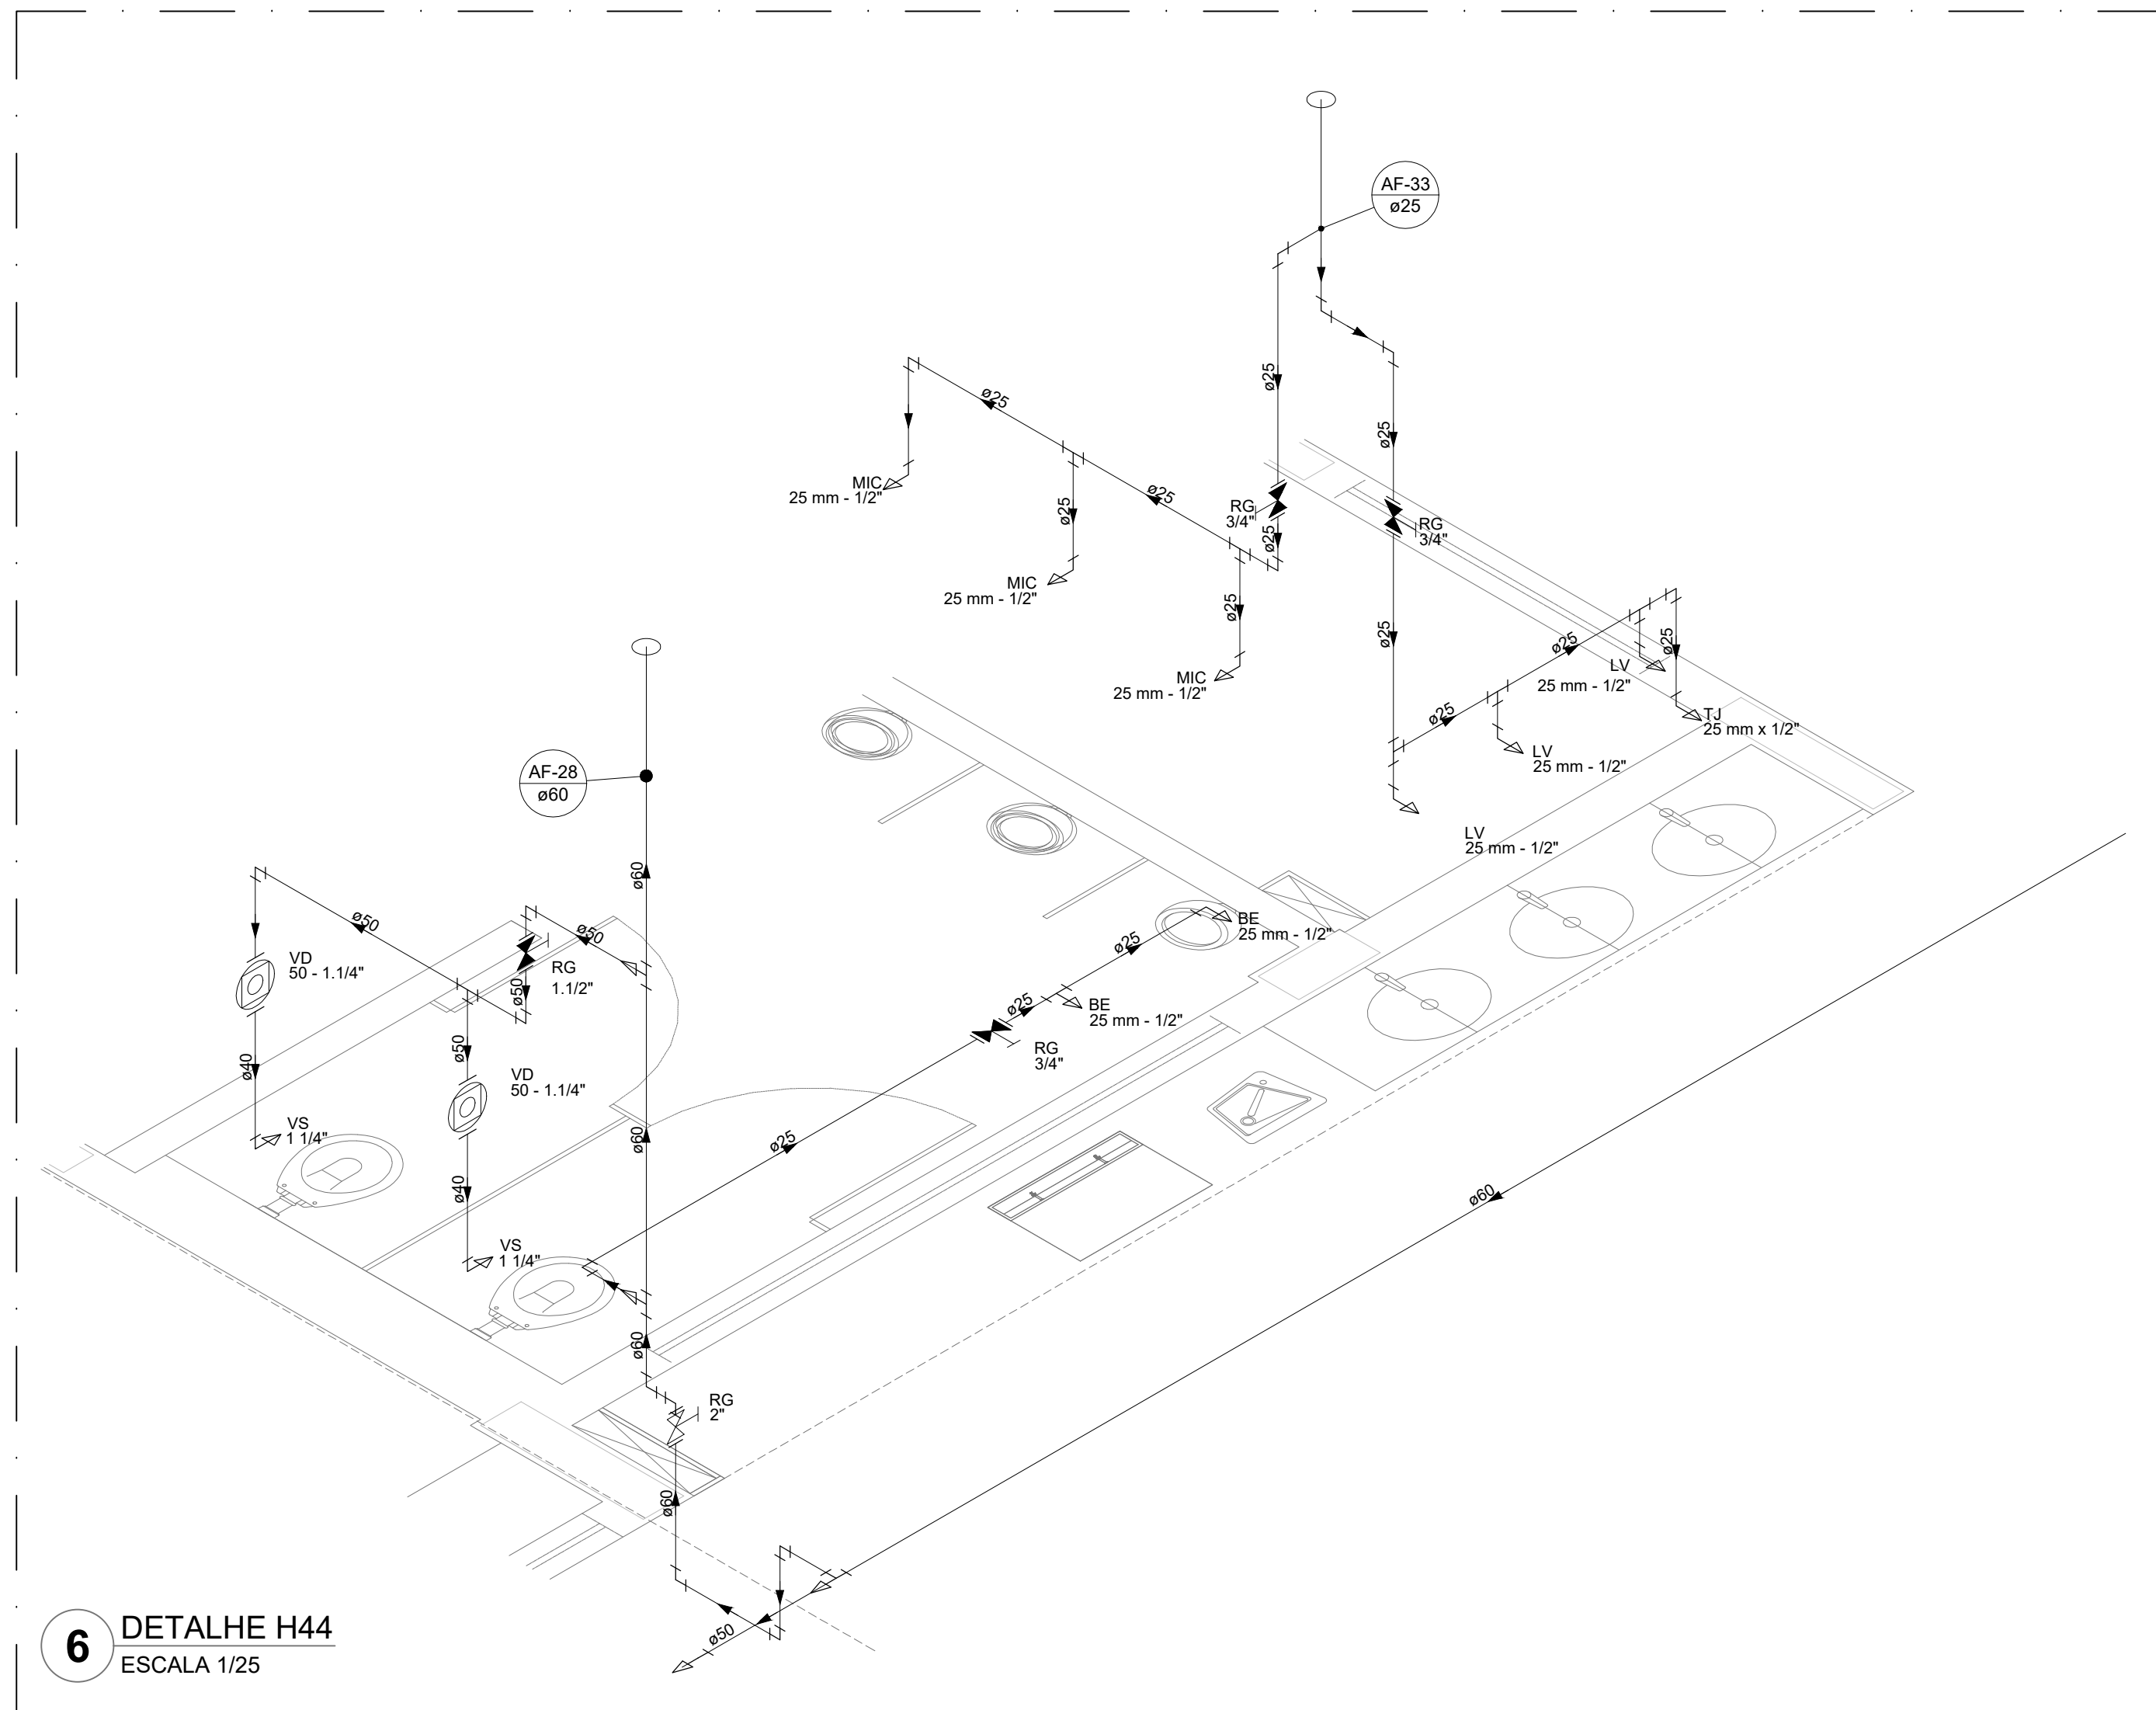

A0		JAN/2022	00/0
----	--	----------	------

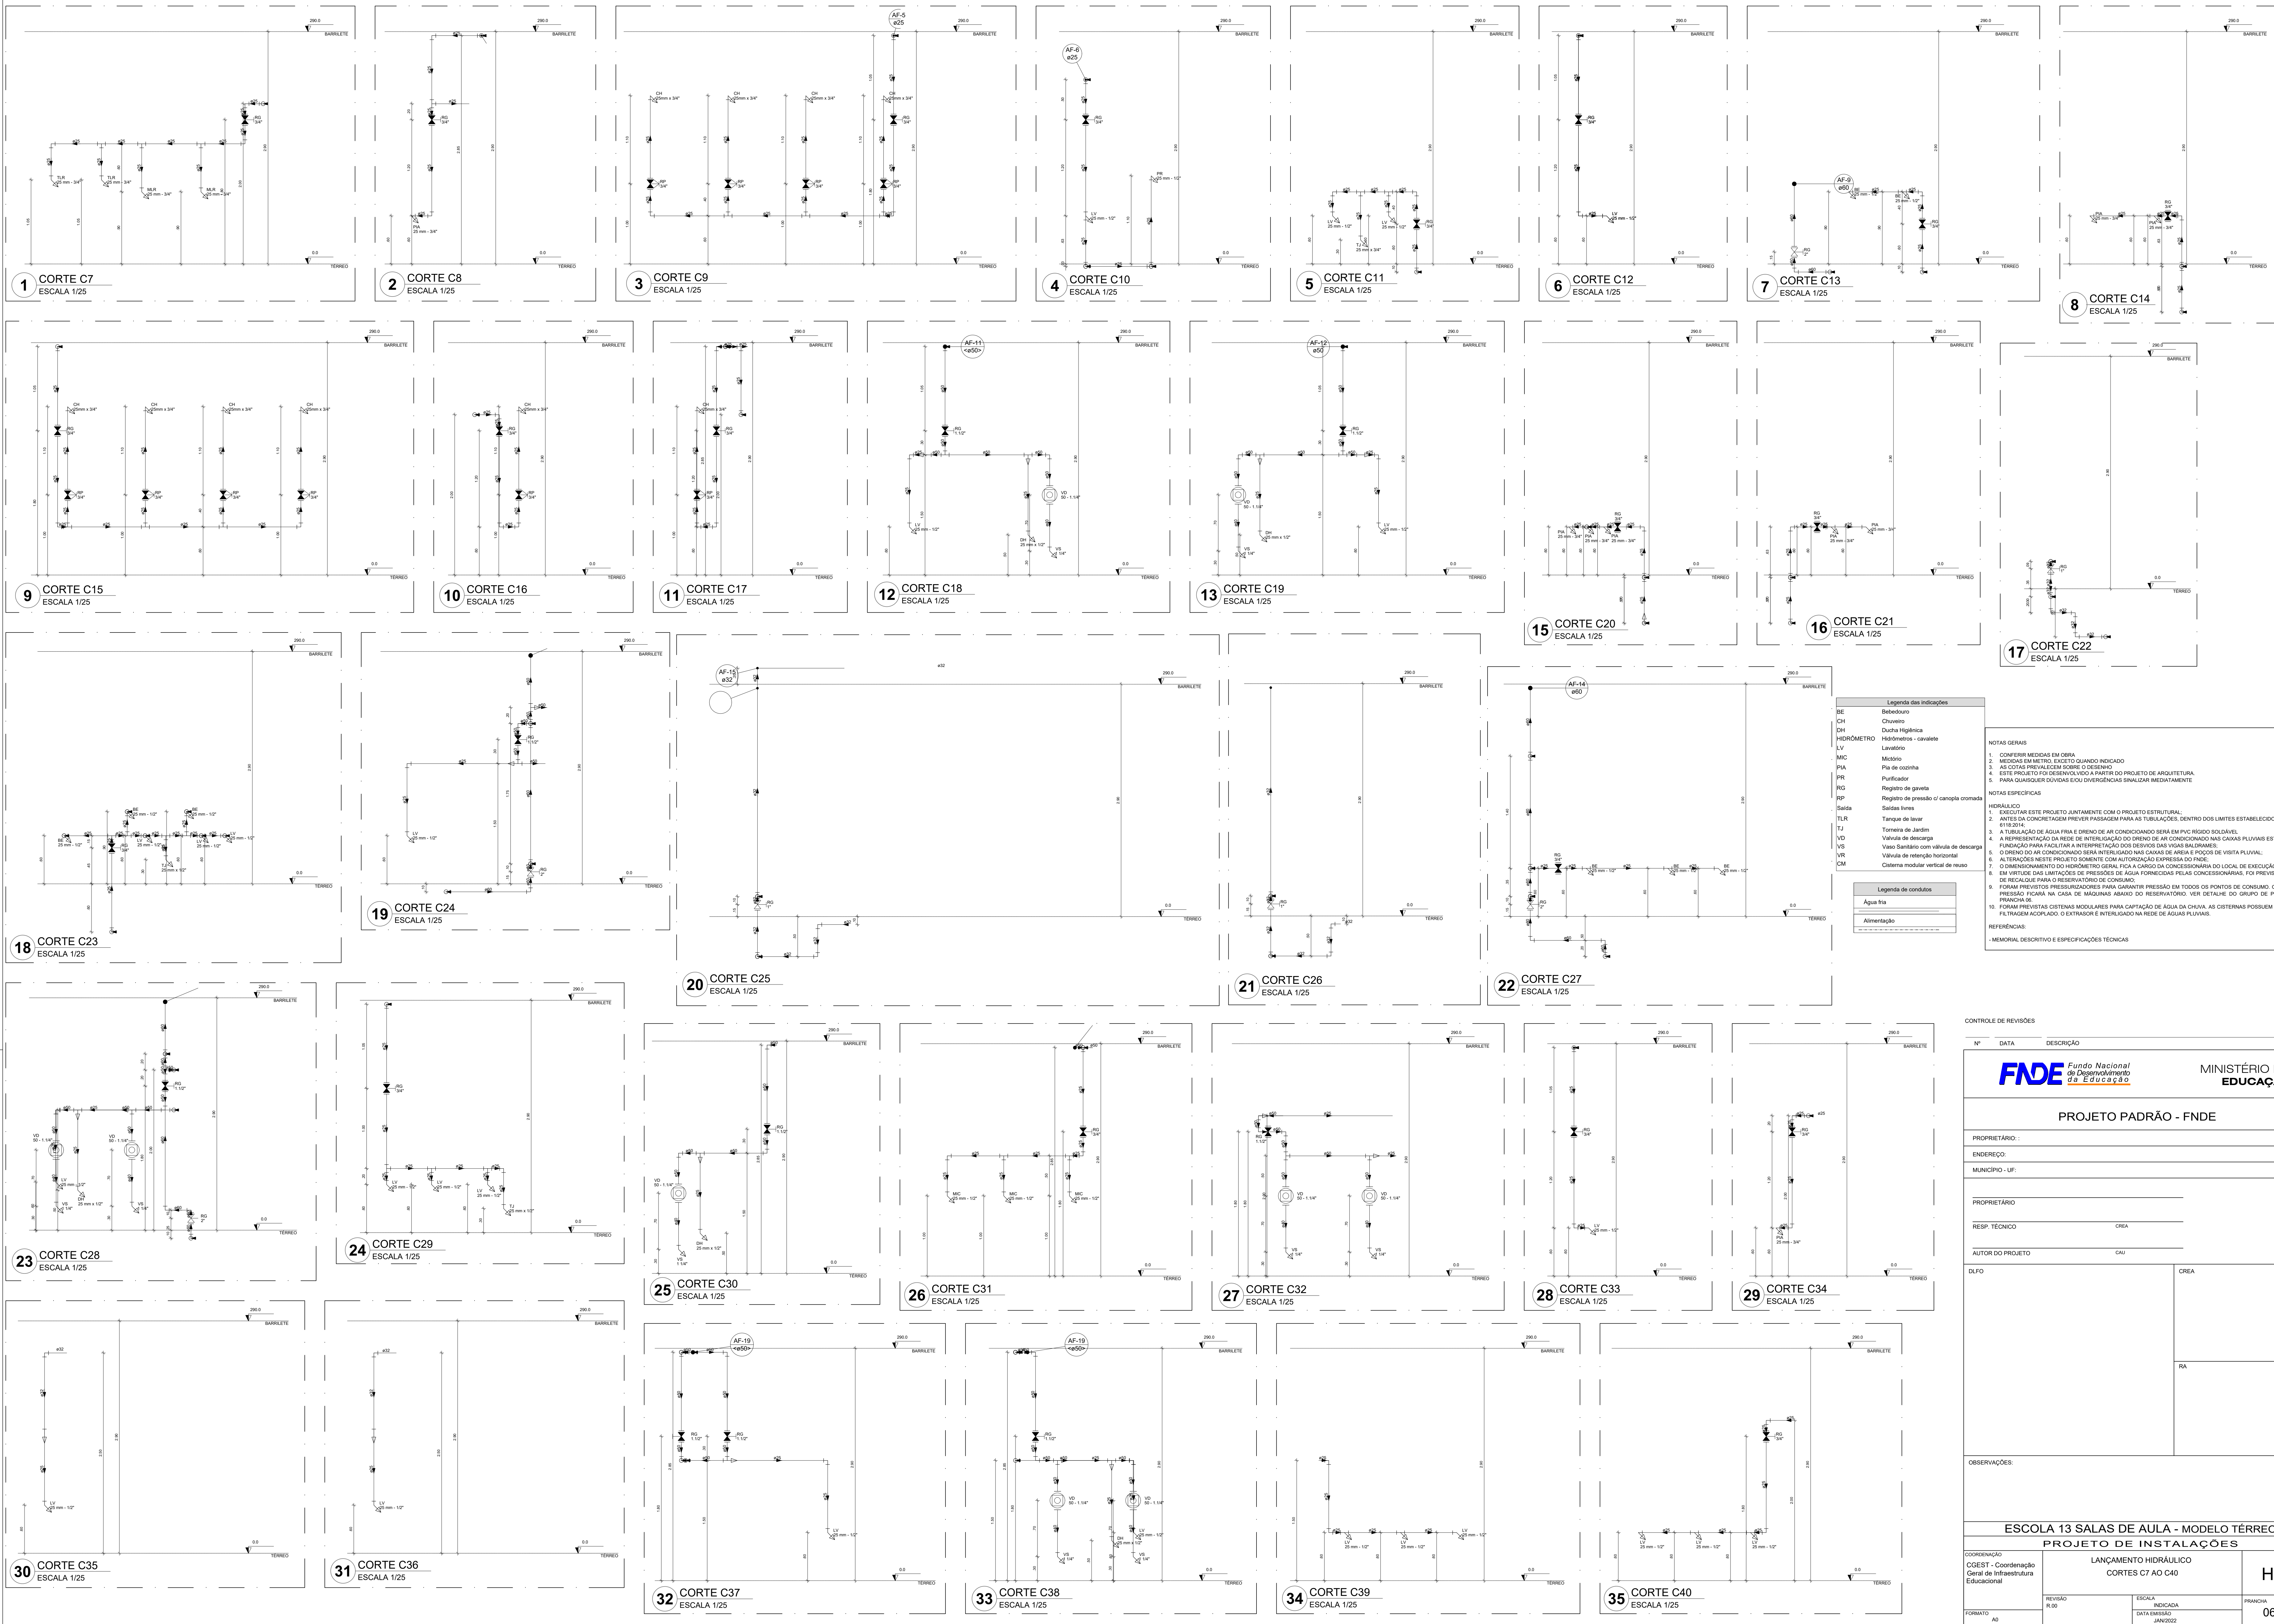


CONTROLE DE REVISÕES

Nº	DATA	DESCRIÇÃO
 Fundo Nacional de Desenvolvimento da Educação		
MINISTÉRIO DA EDUCAÇÃO		
PROJETO PADRÃO - FNDE		
PROPRIETÁRIO: _____		
ENDEREÇO _____		
MUNICÍPIO - UF: _____		
PROPRIETÁRIO _____		
RESP. TÉCNICO _____		CREA _____
AUTOR DO PROJETO _____		CAU _____
DLFO	CREA	
	RA	
OBSERVAÇÕES:		

ESCOLA 13 SALAS DE AULA - MODELO TÉRREO
PROJETO DE INSTALAÇÕES

COORDENAÇÃO CGEST - Coordenação Geral de Infraestrutura Educativa		LANÇAMENTO HIDRÁULICO CORTES C7 AO C40		HAG
REVISÃO R.00		ESCALA INDICADA DATA EMISSÃO JAN/2022		
FORMATO A0				06/08

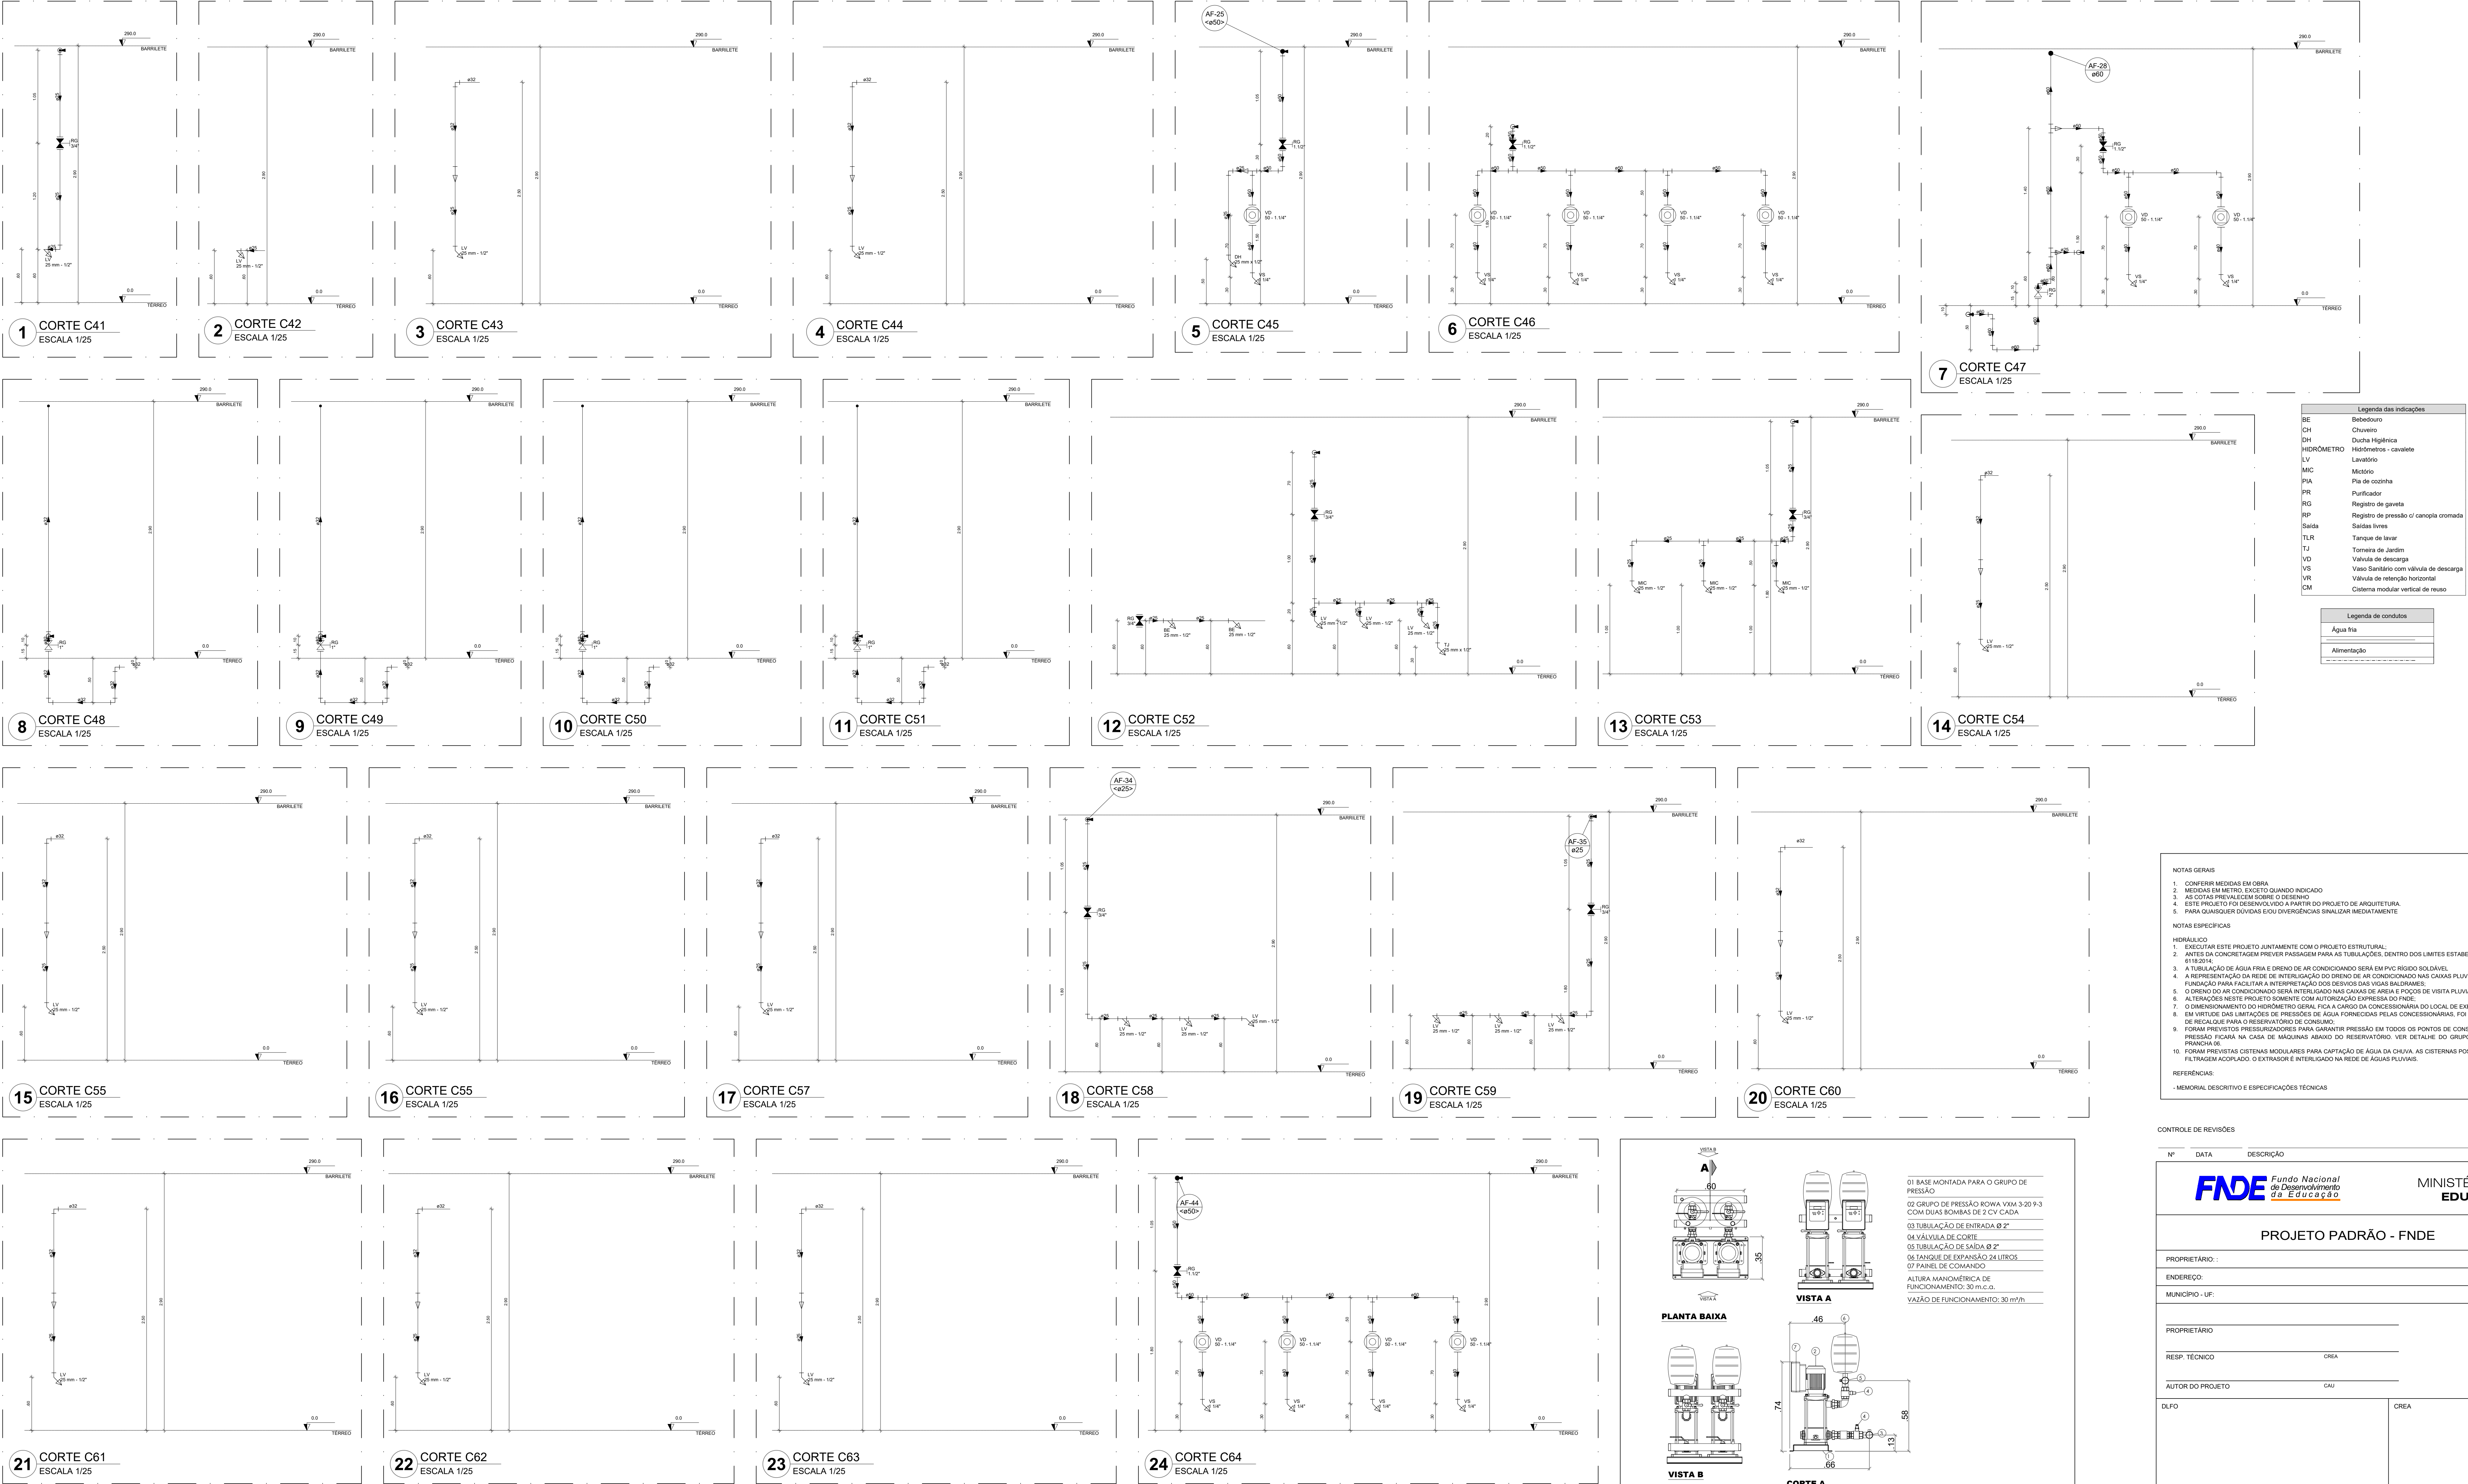

NOTAS GERAIS

1. CONFERIR MEDIDAS EM OBRA
2. MEDIDAS EM METRO, EXCETO QUANDO INDICADO
3. AS COTAS PREVALECEM SOBRE O DESENHO
4. ESTE PROJETO FOI DESENVOLVIDO A PARTIR DO PROJETO DE ARQUITETURA
5. PARA QUALQUER DÚVIDAS É OUVIR ENQUÊNTAS REALIZAR IMEDIATAMENTE

NOTAS ESPECÍFICAS

HIDRÁULICO

1. EXECUTAR ESTE PROJETO JUNTAMENTE COM O PROJETO ESTRUTURAL
2. ANTES DA CONCRETAGEM PREVER PASSADEIROS PARA AS TUBULAÇÕES, DENTRO DOS LIMITES ESTABELECIDOS PELA NBR 6118/2014
3. A TUBULAÇÃO DE ÁGUA FRIA E DRENO DE AR CONDICIONADO SERÁ EM PVC RÍGIDO SOLDÁVEL
4. A REPRESENTAÇÃO DA REDE DE INTERLIGAÇÃO DO DRENO DE AR CONDICIONADO NAS CAIXAS PLUVIAIS ESTÁ NO NÍVEL FUNDAÇÃO PARA FACILITAR A INTERPRETAÇÃO DOS DESÍGNIOS DAS VIGAS BALANÇADAS
5. O DRENO DO AR CONDICIONADO SERÁ INTERLIGADO NAS CAIXAS DE ÁGUA E POÇOS DE VISITA PLUVIAL
6. ALTERAÇÕES NESTE PROJETO SOMENTE COM AUTORIZAÇÃO EXPRESSA DO FINE
7. O DIMENSIONAMENTO DO HIDRÔMETRO GERAL FICA A CARGO DA CONCESSIONÁRIA DO LOCAL DE EXECUÇÃO DA OBRA
8. EM PRETOS DAS LIGAÇÕES DE PRESSIONES DE ÁGUA FORNECIDAS PELAS CONCESSIONÁRIAS, FOI PREVISTO BOMBAS DE RECALQUE PARA O RESERVATÓRIO DE CONSUMO
9. FORAM PREVISTOS PRESSURIZADORES PARA GARANTIR PRESSÃO EM TODOS OS PONTOS DE CONSUMO. O GRUPO DE PRESSÃO FICARÁ NA CASA DE MÁQUINAS ABAIXO DO RESERVATÓRIO. VER DETALHE DO GRUPO DE PRESSÃO NA PRANCHETA DE
10. FORAM PREVISTAS CISTERNAS MODULARES PARA CAPTAÇÃO DE ÁGUA DA CHUVA. AS CISTERNAS POSSUEM SISTEMA DE FILTRAGEM ADOPTADO. O EXTRATOR E INTERLIGADO NA REDE DE ÁGUAS PLUVIAIS

REFERÊNCIAS

- MEMORIAL DESCRITIVO E ESPECIFICAÇÕES TÉCNICAS

CONTROLE DE REVISÕES

Nº	DATA	DESCRIÇÃO
 Fundo Nacional de Desenvolvimento da Educação		
MINISTÉRIO DA EDUCAÇÃO		
PROJETO PADRÃO - FNDE		
PROPRIETÁRIO : _____		
ENDEREÇO: _____		
MUNICÍPIO - UF: _____		

PROPRIETÁRIO		

RESP. TÉCNICO		

CREA		

AUTOR DO PROJETO		


CAU		

DLFO	CREA	
	RA	
OBSERVAÇÕES:		


ESCOLA 13 SALAS DE AULA - MODELO TÉRREO

PROJETO DE INSTALAÇÕES

COORDENAÇÃO CGEST - Coordenação Geral de Infraestrutura Educativa	LANÇAMENTO HIDRÁULICO CORTES C41 AO C64 - DET. GRUPO DE PRESSÃO		HIDR
	REVISÃO R.00	ESCALA INDICADA DATA EMISSÃO JAN/2022	
FORMATO A0			

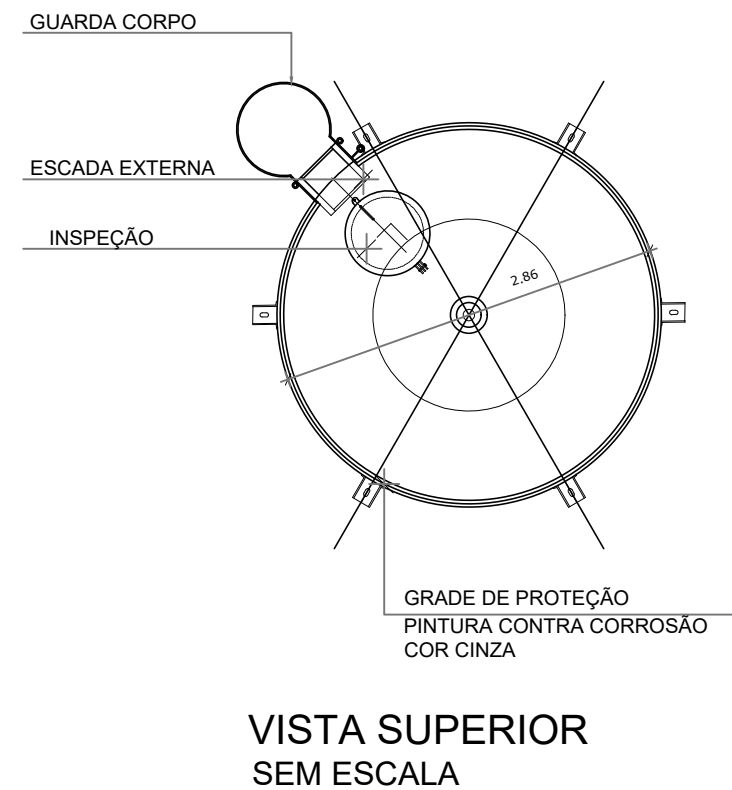

 FNDE	<i>Fundo Nacional de Desenvolvimento da Educação</i>	MINISTÉRIO DA EDUCAÇÃO
PROJETO PADRÃO - FNDE		
PROPRIETÁRIO :		
ENDEREÇO:		
MUNICÍPIO - UF:		
PROPRIETÁRIO		
RESP. TÉCNICO	CREA	
AUTOR DO PROJETO	CAU	

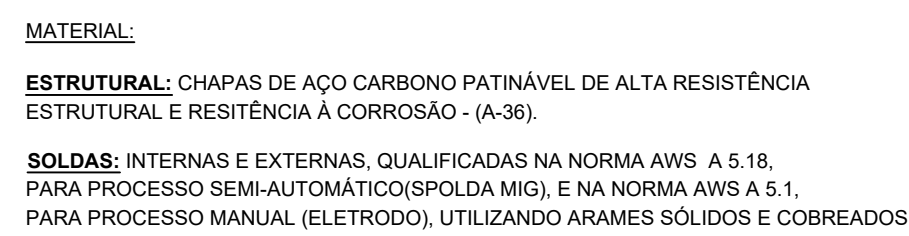

A. PINTURA INTERNA:

- TINTAS ESPECIAIS COM ALTA PROTEÇÃO CONTRA CORROSÃO E ATOXICAS, TOTALIZANDO 250 MICROMETROS DE ESPESSURA SECA SENDO:

01 - PREPARAÇÃO DE SUPERFÍCIE: JATEAMENTO SAT JATO METAL BRANCO AS 3;

02- ACABAMENTO: 02 DEMÃOS TOTALIZANDO 125 MICRÔMETROS DE ESPESSURA SECA DE PRIMER EPOXY NA COR BRANCA.

A. PINTURA EXTERNA:


* TINTAS ESPECIAIS COM ALTA PROTEÇÃO CONTRA CORROSÃO E ATOXICAS, TOTALIZANDO 200 MICRÔMETROS DE ESPESURA SECA SENDO:

01 - PREPARAÇÃO DE SUPERFÍCIE: JATEAMENTO SAT JATO METAL BRANCO AS 3

02- ACABAMENTO: 01 DEMÃO TOTALIZANDO 125 MICRÔMETROS DE ESPESURA SECA DE PRIMER EPOXY NA COR CINZA;

03- ACABAMENTO: 01 DEMÃO 75 MICRÔMETROS, POLIURETANO NA COR CINZA.

DILFO		CREA	
		RA	
OBSERVAÇÕES:			
ESCOLA 13 SALAS DE AULA - MODELO TÉRREO PROJETO DE INSTALAÇÕES			
COORDENAÇÃO CGEST - Coordenação Geral de Infraestrutura Educatonal	LANÇAMENTO HIDRÁULICO DETALHAMENTO DO RESERVATÓRIO		HIDR
FORMATO A1	REVISÃO R 00	ESCALA INDICADA	PRANCHA 08/08
		DATA EMISSÃO JAN/2022	

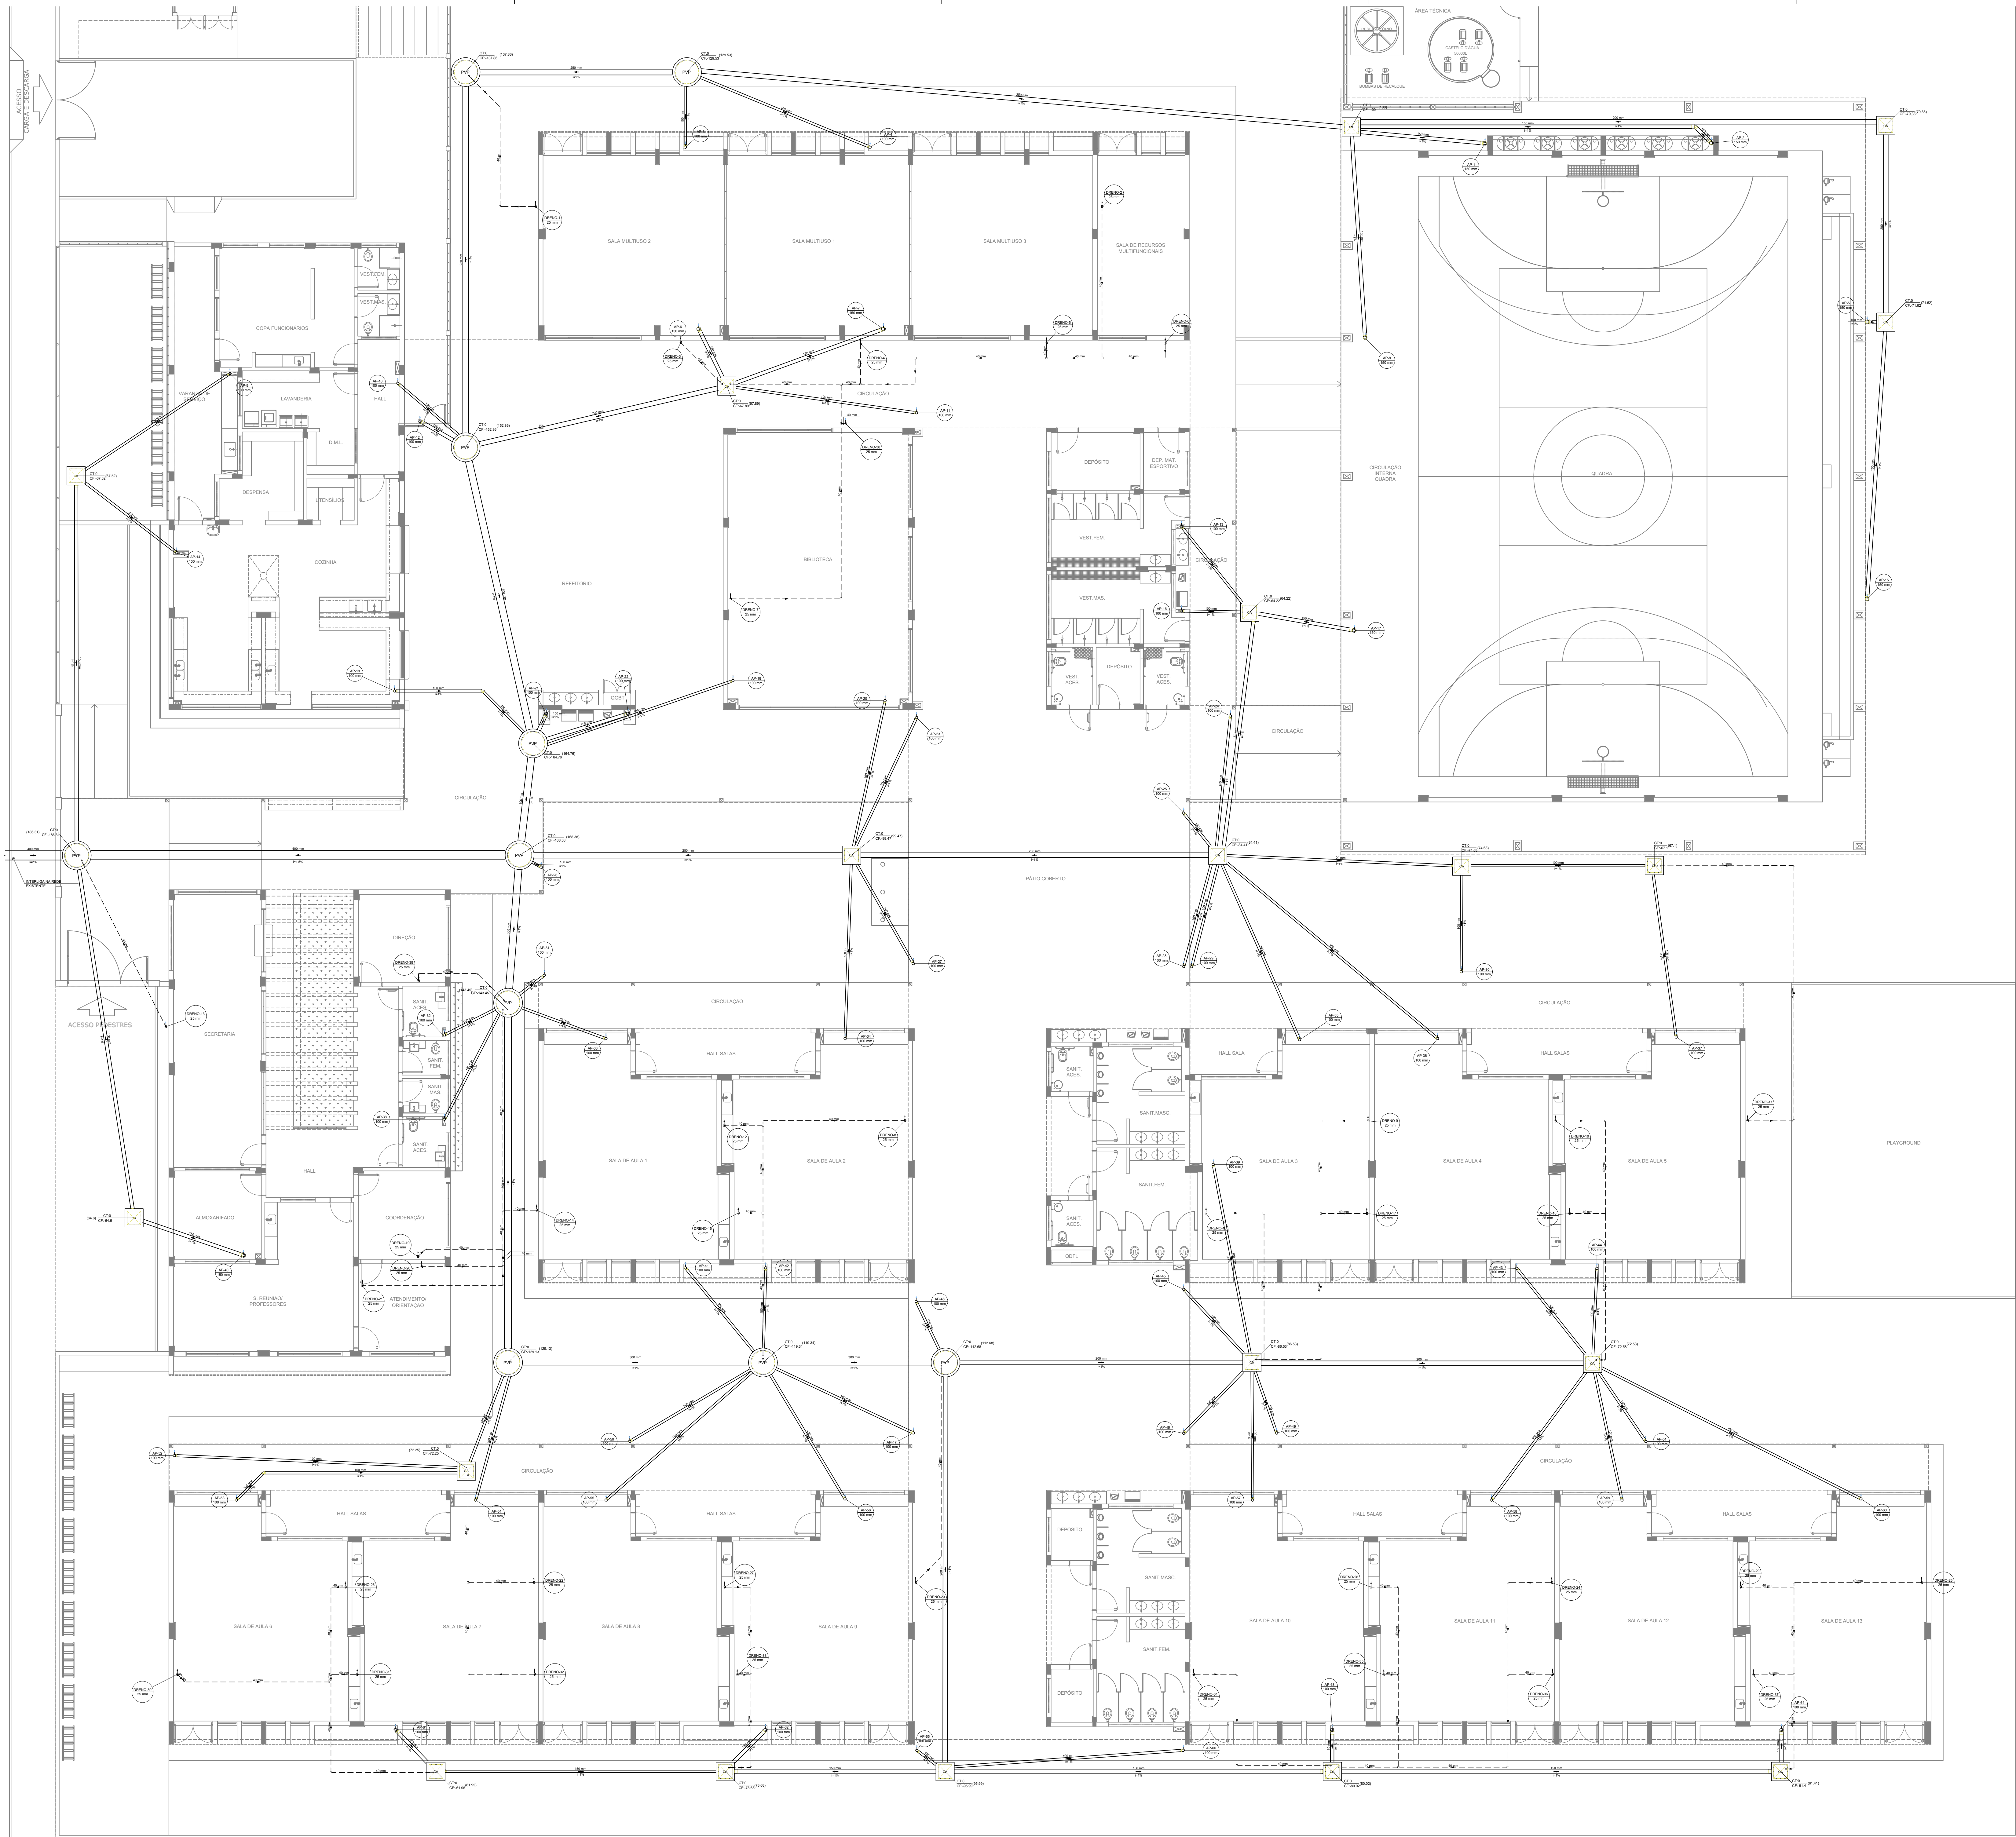

1 PLANTA BAIXA - TÉRREO
ESCALA 1/100

Legenda de condutas

Pluvial

Dreno

Legenda

CA

Caixa de areia pluvial - simples

Joelho 45° Série R

Joelho 90° coluna

Joelho 90° coluna

PVP

Popo de vista Pluvial

- NOTAS GERAIS
1. CONFERIR MEDIDAS EM OBRA
 2. MEDIDAS EM METRO, EXCETO QUANDO INDICADO
 3. AS COTAS PREVALECEM SOBRE O DESNIVEL
 4. ESTE PROJETO FOI DESENVOLVIDO A PARTIR DO PROJETO DE ARQUITETURA
 5. PARA QUASQUER DÚVIDAS E/OU DIVERGÊNCIAS SINALIZAR IMEDIATAMENTE
- NOTAS ESPECÍFICAS
- ÁGUAS PLUVIAIS
1. EXECUTAR ESTE PROJETO JUNTAMENTE COM O PROJETO ESTRUTURAL
 2. ANTES DA CONCRETAGEM PREVER PASSAGEM PARA AS TUBULAÇÕES, DENTRO DOS LIMITES ESTABELECIDOS PELA NBR 6120/2014
 3. ALTERAÇÕES NESTE PROJETO SOMENTE COM AUTORIZAÇÃO EXPRESSA DO PNCE
 4. TODA A TUBULAÇÃO ATÉ 100 MM SERÁ EM PVC-R. DIÂMETROS ACIMA DE 100 MM SERÃO EM VINILFÓRTO
 5. AS PROFUNDIDADES DAS CAIXAS DE INSPEÇÃO E POÇOS DE VISITA PODERÃO SER AJUSTADO CONFORME PERFIL DO TERRENO, DESDE QUE SEJAM GARANTIDAS AS INCLINAÇÕES MÍNIMAS PREVISTAS EM NORMAS
 6. CAIXAS DE INSPEÇÃO DE ATÉ 1,00 METROS DE PROFUNDIDADE SERÃO DE 60X60 cm. PROFUNDIDADES ACIMA DE 1,00 METROS DEVERÃO SER POÇO DE VISITA
 7. A REDE PLUVIAL DO TERREO FOI REPRESENTADA NO NÍVEL FUNDAÇÃO PARA FACILITAR O ENTENDIMENTO DO PROJETO EM FUNÇÃO DOS DESENVOLVIMENTOS DAS BLOCOS DE FUNDAÇÃO
- ESGOTO
1. OS PROJETOS DEVEM SER ADAPTADOS TÉCNICAMENTE CONFORME AS NECESSIDADES MUNICIPAIS
 2. PARA COLETA DOS DEJETOS OBSERVAR POSTURAS MUNICIPAIS
 3. CASO SEJA NECESSÁRIA A ELABORAÇÃO DE PROJETO DE FOSSE E SUMIDOURO, ESTE FICARÁ A CARGO DO ENTE FEDERADO PARA ADAPTAÇÃO CONFORME O SISO DA REGIÃO
 4. AS PROFUNDIDADES DAS CAIXAS DE INSPEÇÃO E POÇOS DE VISITA PODERÃO SER AJUSTADO CONFORME PERFIL DO TERRENO, DESDE QUE SEJAM GARANTIDAS AS INCLINAÇÕES MÍNIMAS PREVISTAS EM NORMAS
 5. CAIXAS DE INSPEÇÃO DE ATÉ 1,00 METROS DE PROFUNDIDADE SERÃO DE 60X60 cm. PROFUNDIDADES ACIMA DE 1,00 METROS DEVERÃO SER POÇO DE VISITA
 6. TODA A TUBULAÇÃO SERÁ EM PVC SÉRIE NORMAL
- REFERÊNCIAS
- MEMÓRIA DESCRITIVA E ESPECIFICAÇÕES TÉCNICAS

CONTROLE DE REVISÕES

Nº	DATA	DESCRIÇÃO
----	------	-----------

FNDE Fundação Nacional de Desenvolvimento

MINISTÉRIO DA EDUCAÇÃO

PROJETO PADRÃO - FNDE

PROPRIETÁRIO :

ENDEREÇO

MUNICÍPIO - UF:

PROPRIETÁRIO

RESP. TÉCNICO CREA

AUTOR DO PROJETO CAU

DLFO CREA

RA

OBSERVAÇÕES:

ESCOLA 13 SALAS DE AULA - MODELO TÉRREO
PROJETO DE INSTALAÇÕES

COORDENAÇÃO

CGEST - Coordenação Geral de Infraestrutura Educacional

LANÇAMENTO PLUVIAL E DRENO

TÉRREO

HEG

REVISÃO R.00


ESCALA INDICADA

PRANCHAS

FORMATO A0

DATA EMISSÃO

01/07

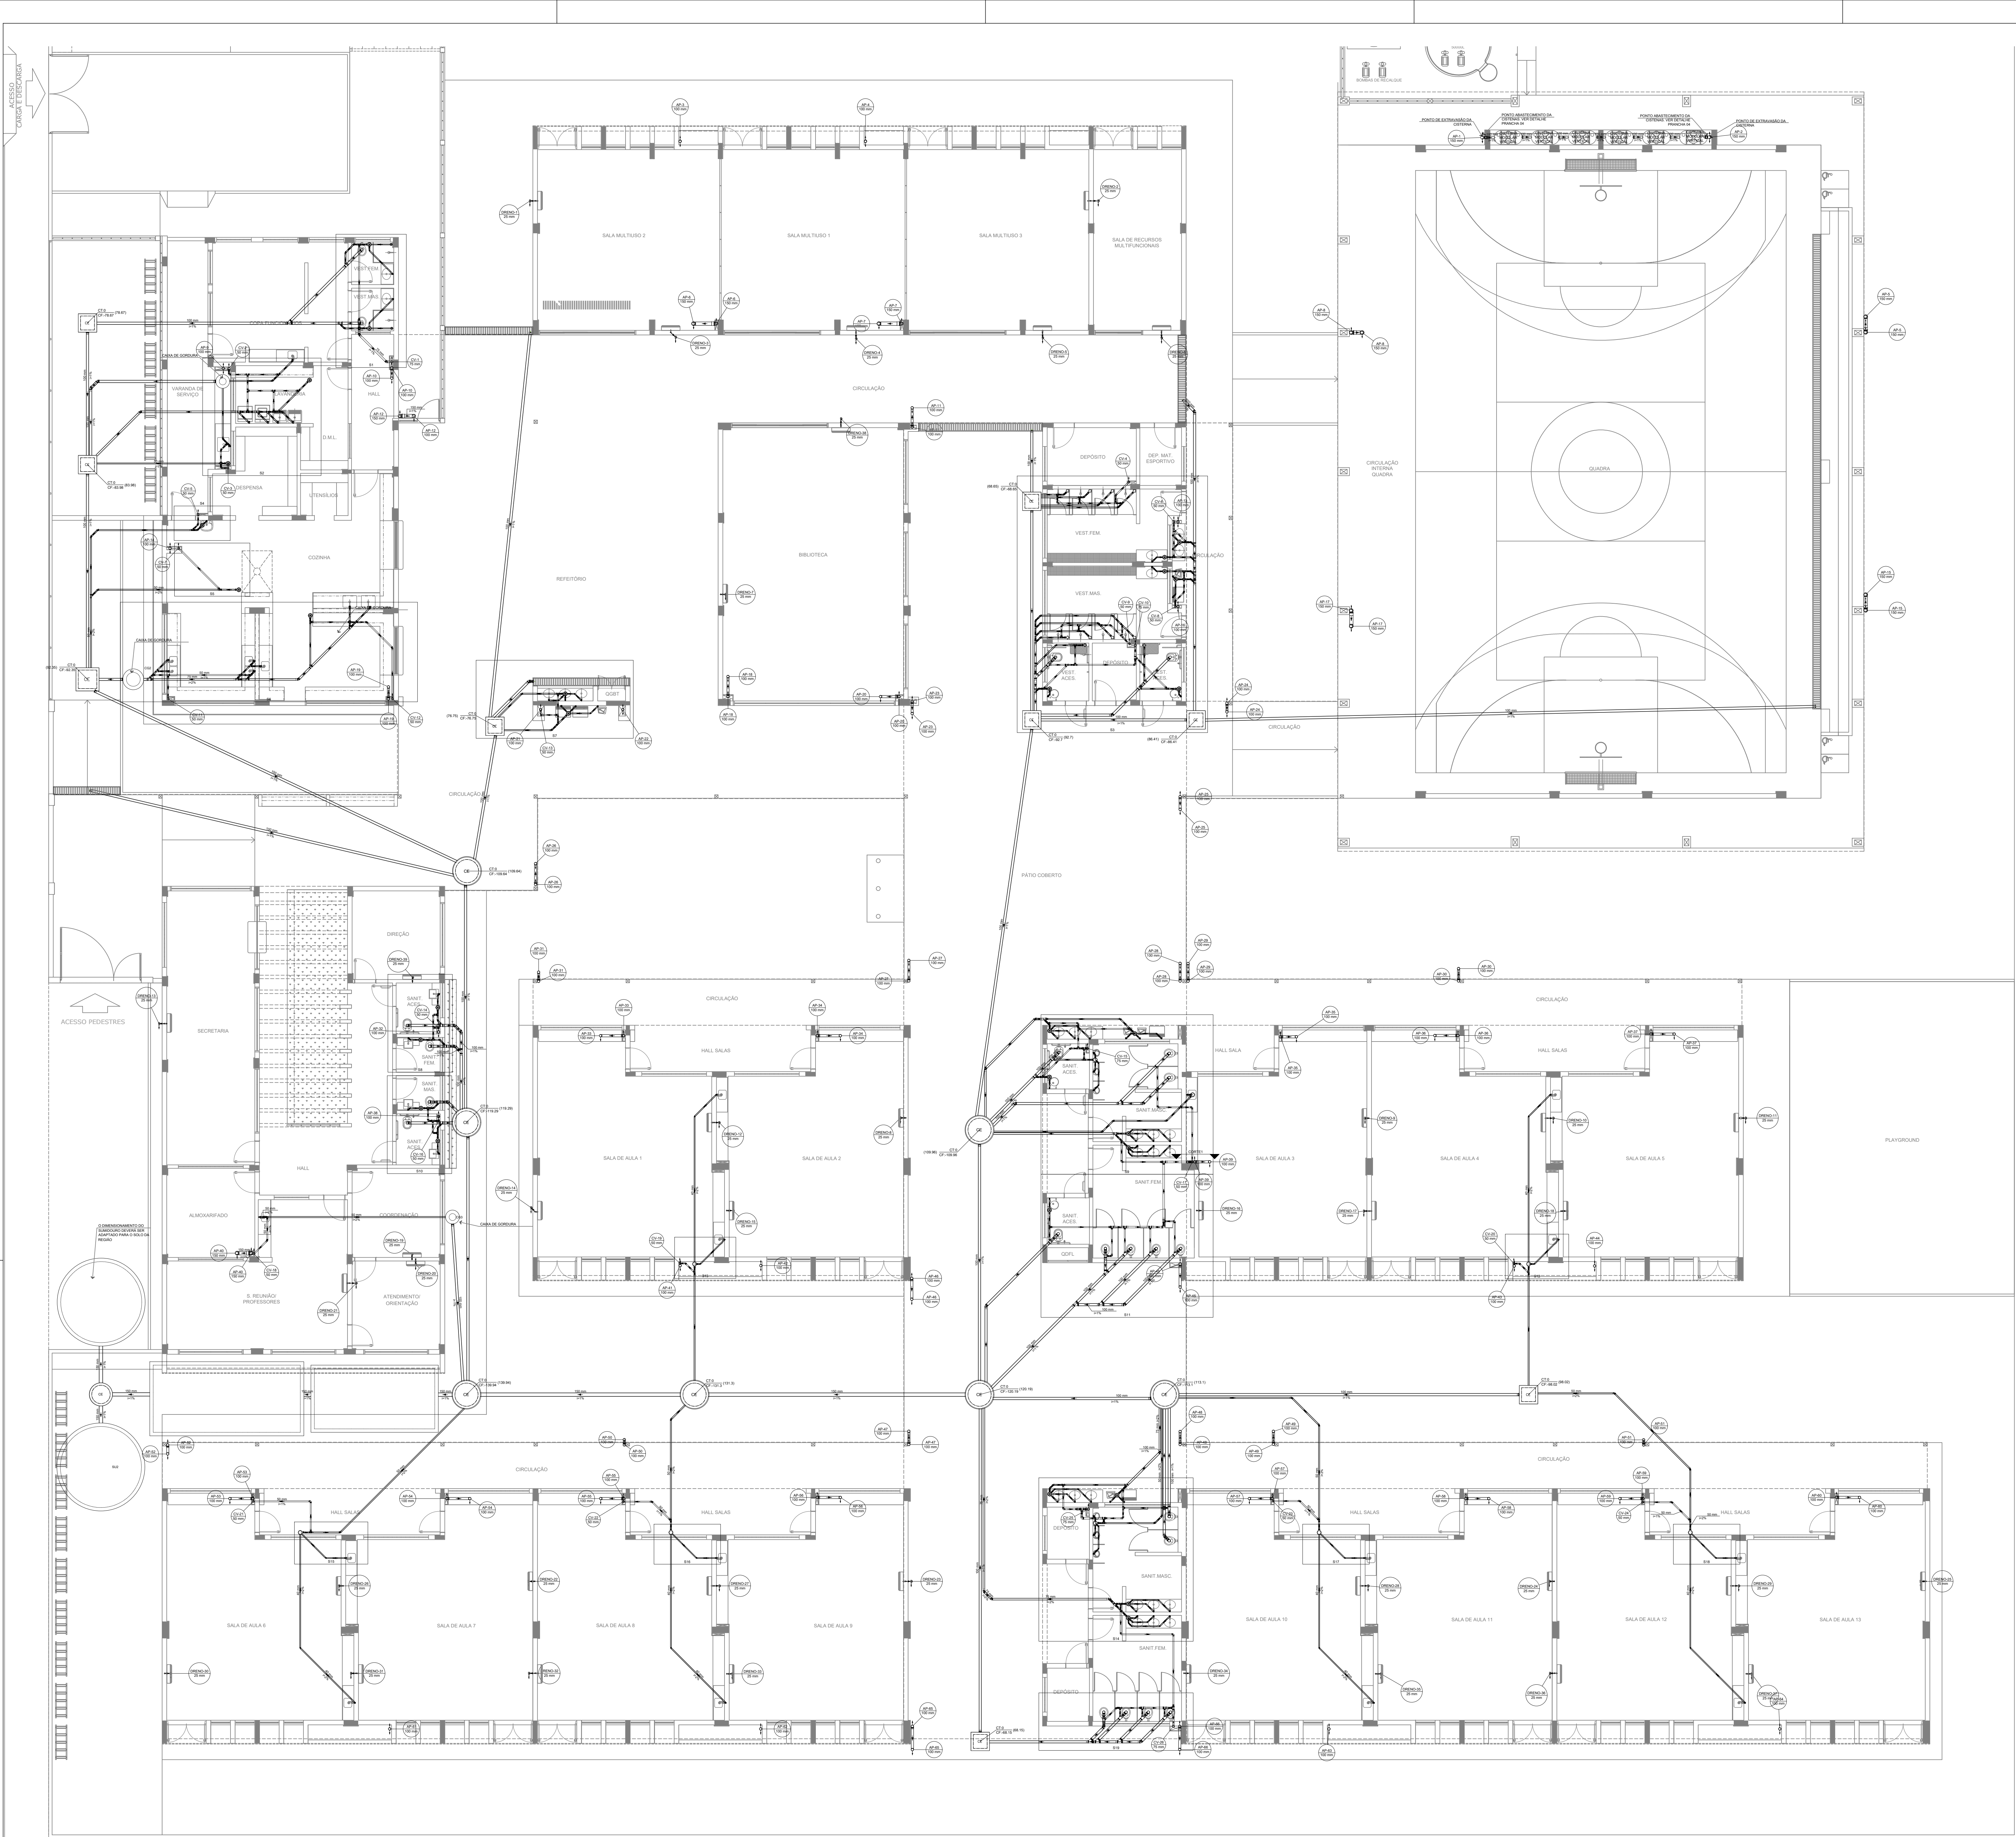

1 PLANTA BAIXA - TÉRREO
ESCALA 1/100

Legenda de condutos	
Esgoto	
Pluvial	
Ventilação	
Dreno	

Legenda	
Caixa Sifonada	
Caixa Sifonada Com Tampa	
CE	Caixas Inspeção: Esgoto Simples
CE	Caixas de passagem
Joelho 90°	Joelho Residencial
Joelho 45°	Joelho 90° Série R coluna
Junção simples	Junção simples c/ redução
Junção simples- coluna	Luva simples
Poço de visita de esgoto	
Ramais de Ventilação	
Ramais de Ventilação em Cruz	
Redução esdrúchula- superior	
Te sanitário	

NOTAS GERAIS

1. CONFERIR MEDIDAS EM OBRA
2. MEDIDAS EM METRO, EXCETO QUANDO INDICADO
3. AS COTAS PRIVILEGIAM O NÍVEL DO TERRENO
4. ESTE PROJETO FOI DESENVOLVIDO A PARTIR DO PROJETO DE ARQUITETURA
5. PARA QUALQUER DÚVIDA E/OU DIVERGÊNCIA SINALIZAR IMEDIATAMENTE

NOTAS ESPECÍFICAS

ÁGUAS PLUVIAIS

1. EXECUTAR ESTE PROJETO JUNTAMENTE COM O PROJETO ESTRUTURAL
2. ANTES DA CONCRETAGEM PREVER PASSAGEM PARA AS TUBULAÇÕES, DENTRO DOS LIMITES ESTABELECIDOS PELA NBR 8113/2014
3. ALTERAÇÕES NESTE PROJETO SOMENTE COM AUTORIZAÇÃO EXPRESSA DO FINE
4. TODA A TUBULAÇÃO ATÉ 150 MM SERÁ EM PVC-R, DIÂMETROS ACIMA DE 150 MM SERÃO EM VINILFORT
5. AS PROFUNDIDADES DAS CAIXAS DE INSPEÇÃO E POÇOS DE VISITA PODERÃO SER AJUSTADAS CONFORME PERFIL DO TERRENO, DESDE QUE SEJAM GARANTIDAS AS INCLINAÇÕES MÍNIMAS PREVISTAS EM NORMAS
6. CAIXAS DE INSPEÇÃO DE ATÉ 1,00 METROS DE PROFUNDIDADE SERÃO DE 60X60 cm. PROFUNDIDADES ACIMA DE 1,00 METROS DEVERÃO SER POÇOS DE VISITA
7. A REDE PLUVIAL DO TERREO FOI REPRESENTADA NO NÍVEL FUNDAÇÃO PARA FACILITAR O ENTENDIMENTO DO PROJETO EM FUNÇÃO DOS DESVIOS DAS BLOCOS DE FUNDAÇÃO

ESGOTO

1. OS PROJETOS DEVEM SER ADAPTADOS TECNICAMENTE CONFORME AS NECESSIDADES MUNICIPAIS
2. PARA COLETA DOS DEJETOS OBSERVAR POSTURAS MUNICIPAIS
3. CASO SEJA NECESSÁRIA A ELABORAÇÃO DE PROJETO DE FOSSA E SUMIDOURO, ESTE FICARÁ A CARGO DO ENTE FEDERADO PARA ADAPTAÇÃO CONFORME O UOL DA REGIÃO
4. AS PROFUNDIDADES DAS CAIXAS DE INSPEÇÃO E POÇOS DE VISITA PODERÃO SER AJUSTADAS CONFORME PERFIL DO TERRENO, DESDE QUE SEJAM GARANTIDAS AS INCLINAÇÕES MÍNIMAS PREVISTAS EM NORMAS
5. CAIXAS DE INSPEÇÃO DE ATÉ 1,00 METROS DE PROFUNDIDADE SERÃO DE 60X60 cm. PROFUNDIDADES ACIMA DE 1,00 METROS DEVERÃO SER POÇOS DE VISITA
6. TODA A TUBULAÇÃO SERÁ EM PVC SÉRIE NORMAL

REFERÊNCIAS:

- MEMORIAL DESCRITIVO E ESPECIFICAÇÕES TÉCNICAS

CONTROLE DE REVISÕES

Nº	DATA	DESCRIÇÃO
----	------	-----------

FNDE Fundação Nacional de Desenvolvimento
CE E D U C A Ç Ã O

MINISTÉRIO DA
EDUCAÇÃO

PROJETO PADRÃO - FNDE

PROPRIETÁRIO: _____

ENDEREÇO: _____

MUNICÍPIO - UF: _____

PROPRIETÁRIO: _____

RESP. TÉCNICO: _____ CREA: _____

AUTOR DO PROJETO: _____ CAU: _____

DLFO: _____ CREA: _____


_____ RA: _____

OBSERVAÇÕES: _____


ESCOLA 13 SALAS DE AULA - MODELO TÉRREO

PROJETO DE INSTALAÇÕES


COORDENAÇÃO CGEST - Coordenação Geral de Infraestrutura Educativa	LANÇAMENTO PLUVIAL, ESGOTO E DRENO TÉRREO		PRANCHAS HEG
	REVISÃO R-00	ESCALA INDICADA DATA EMISSÃO JAN/2022	
FORMATO A0			02/07

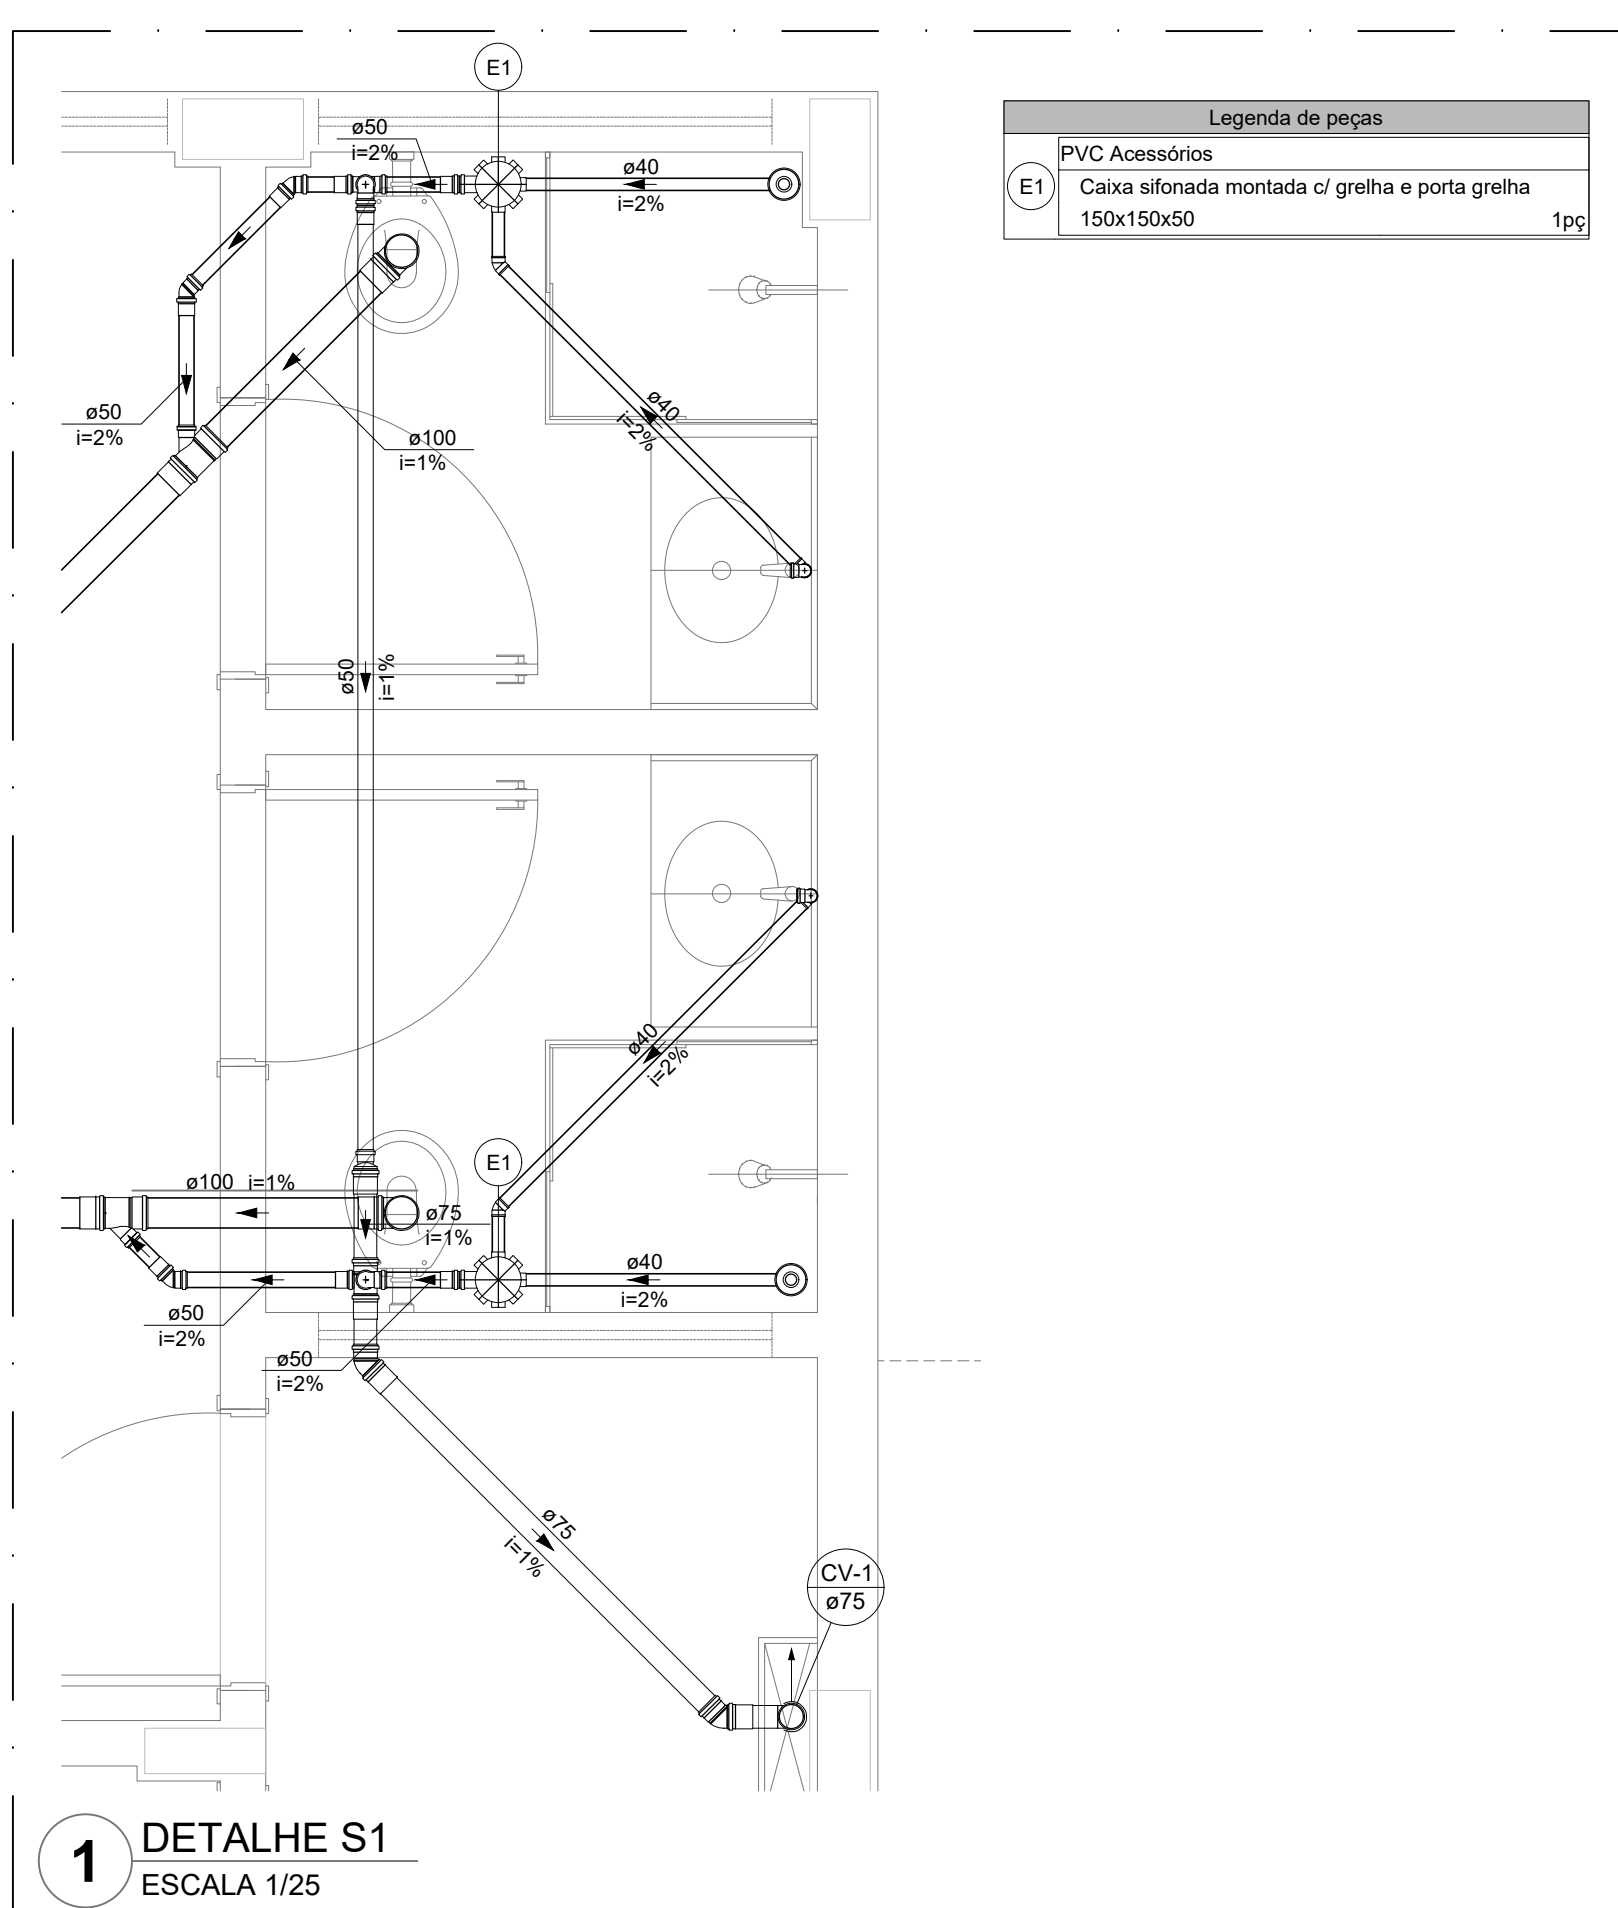


1 DETALHE S1
ESCALA 1/25

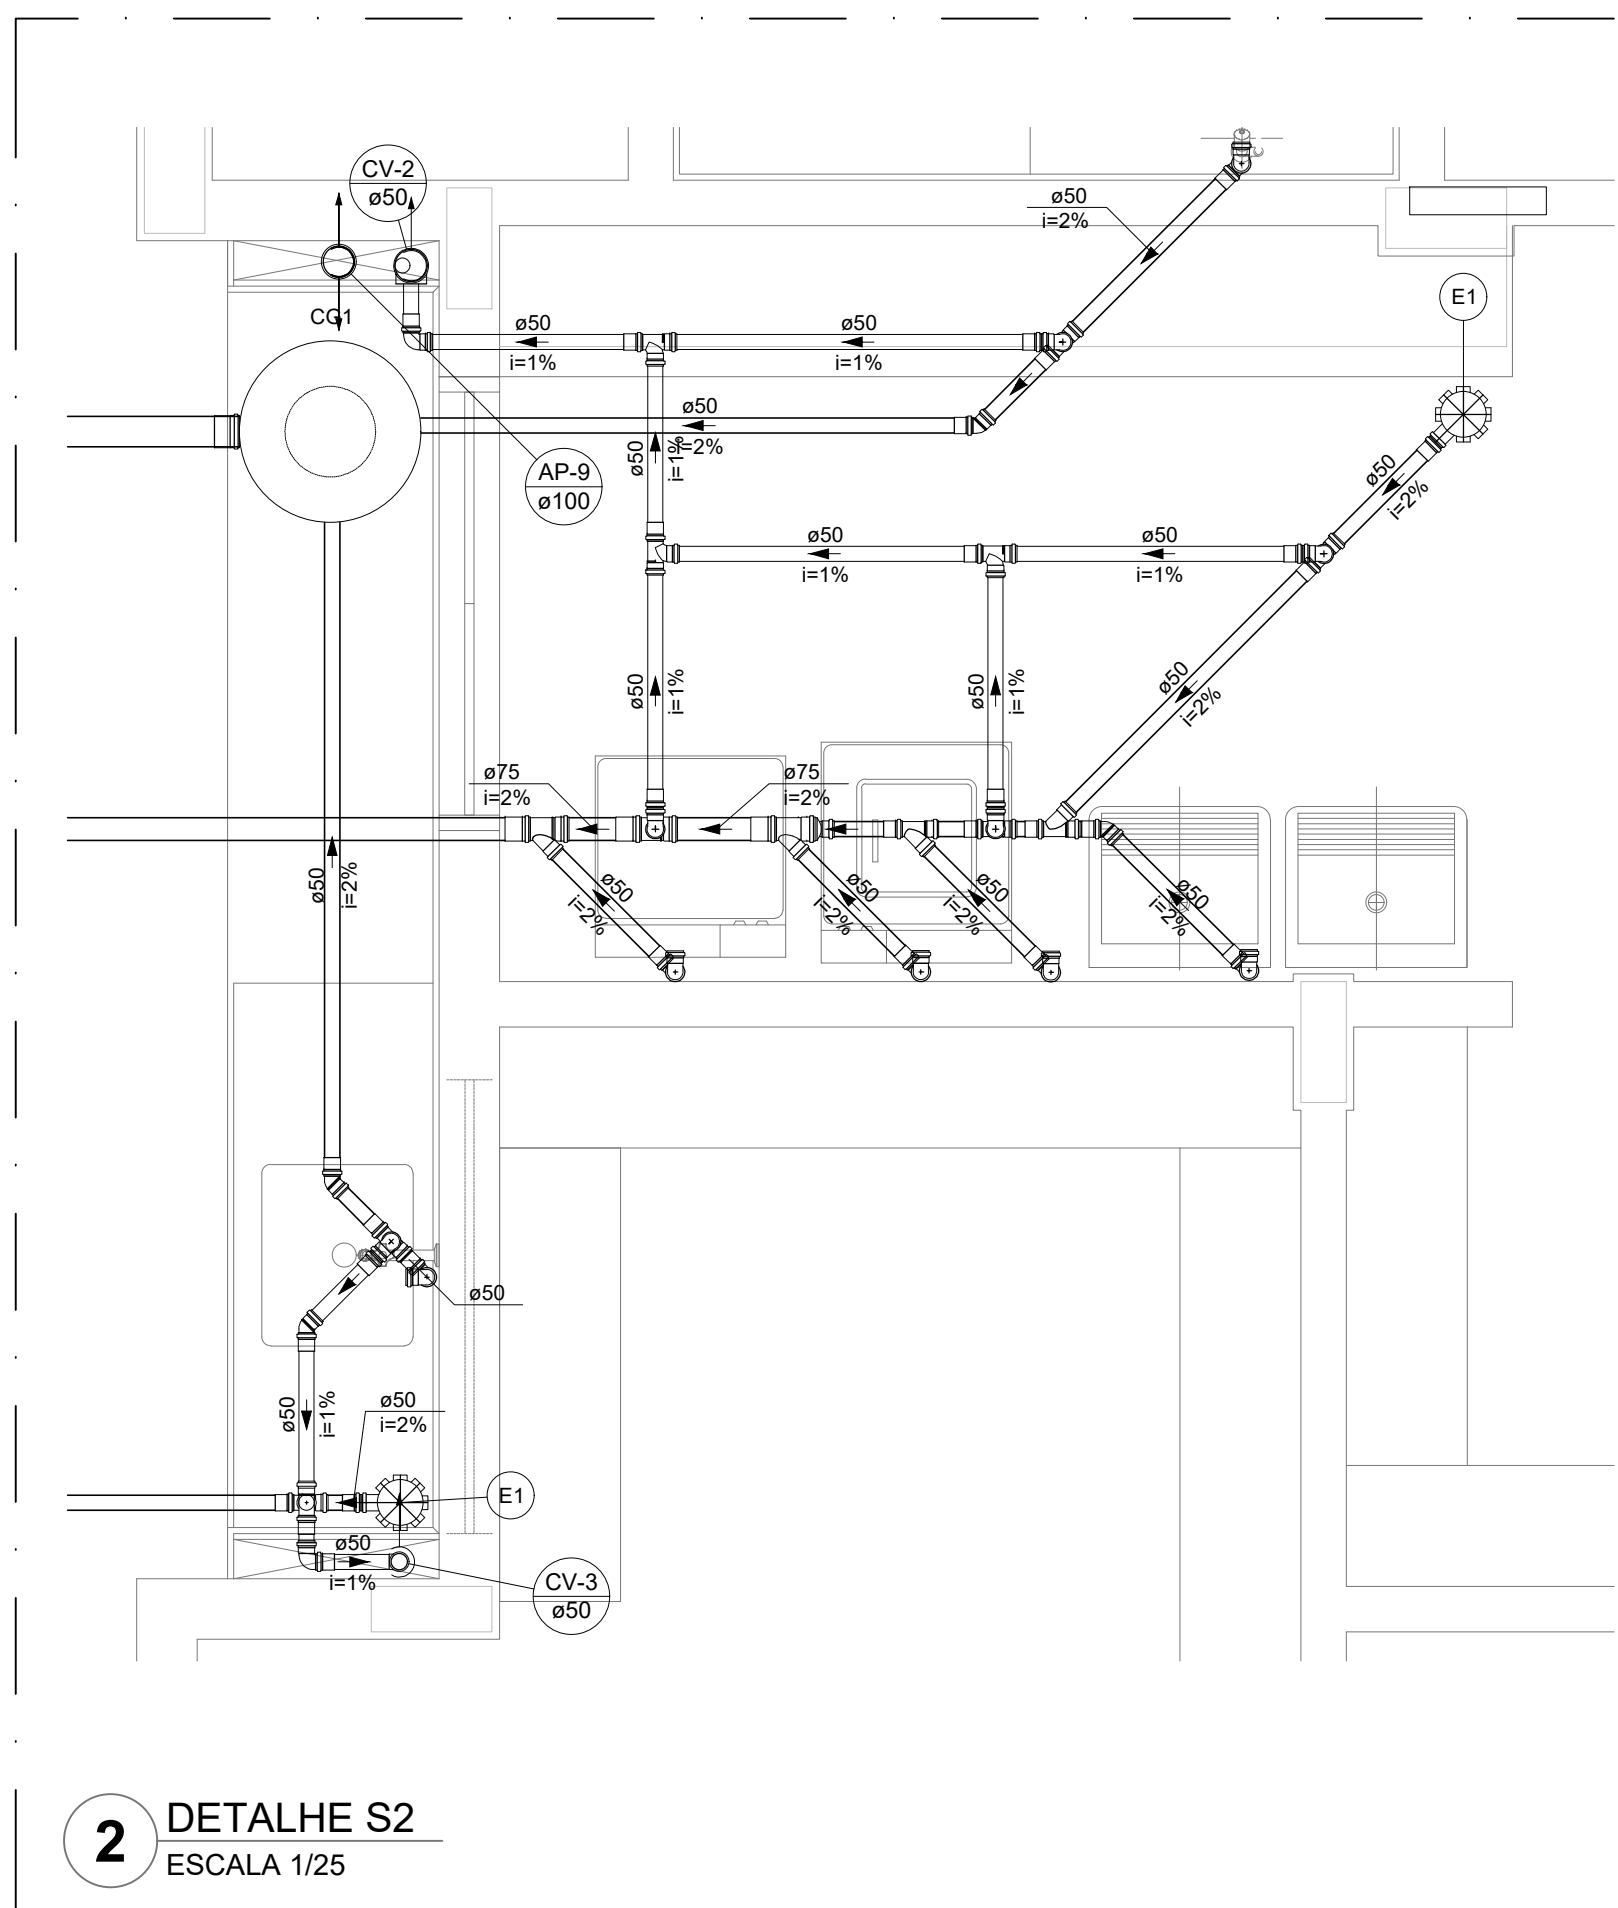


2 DETALHE S2
ESCALA 1/25

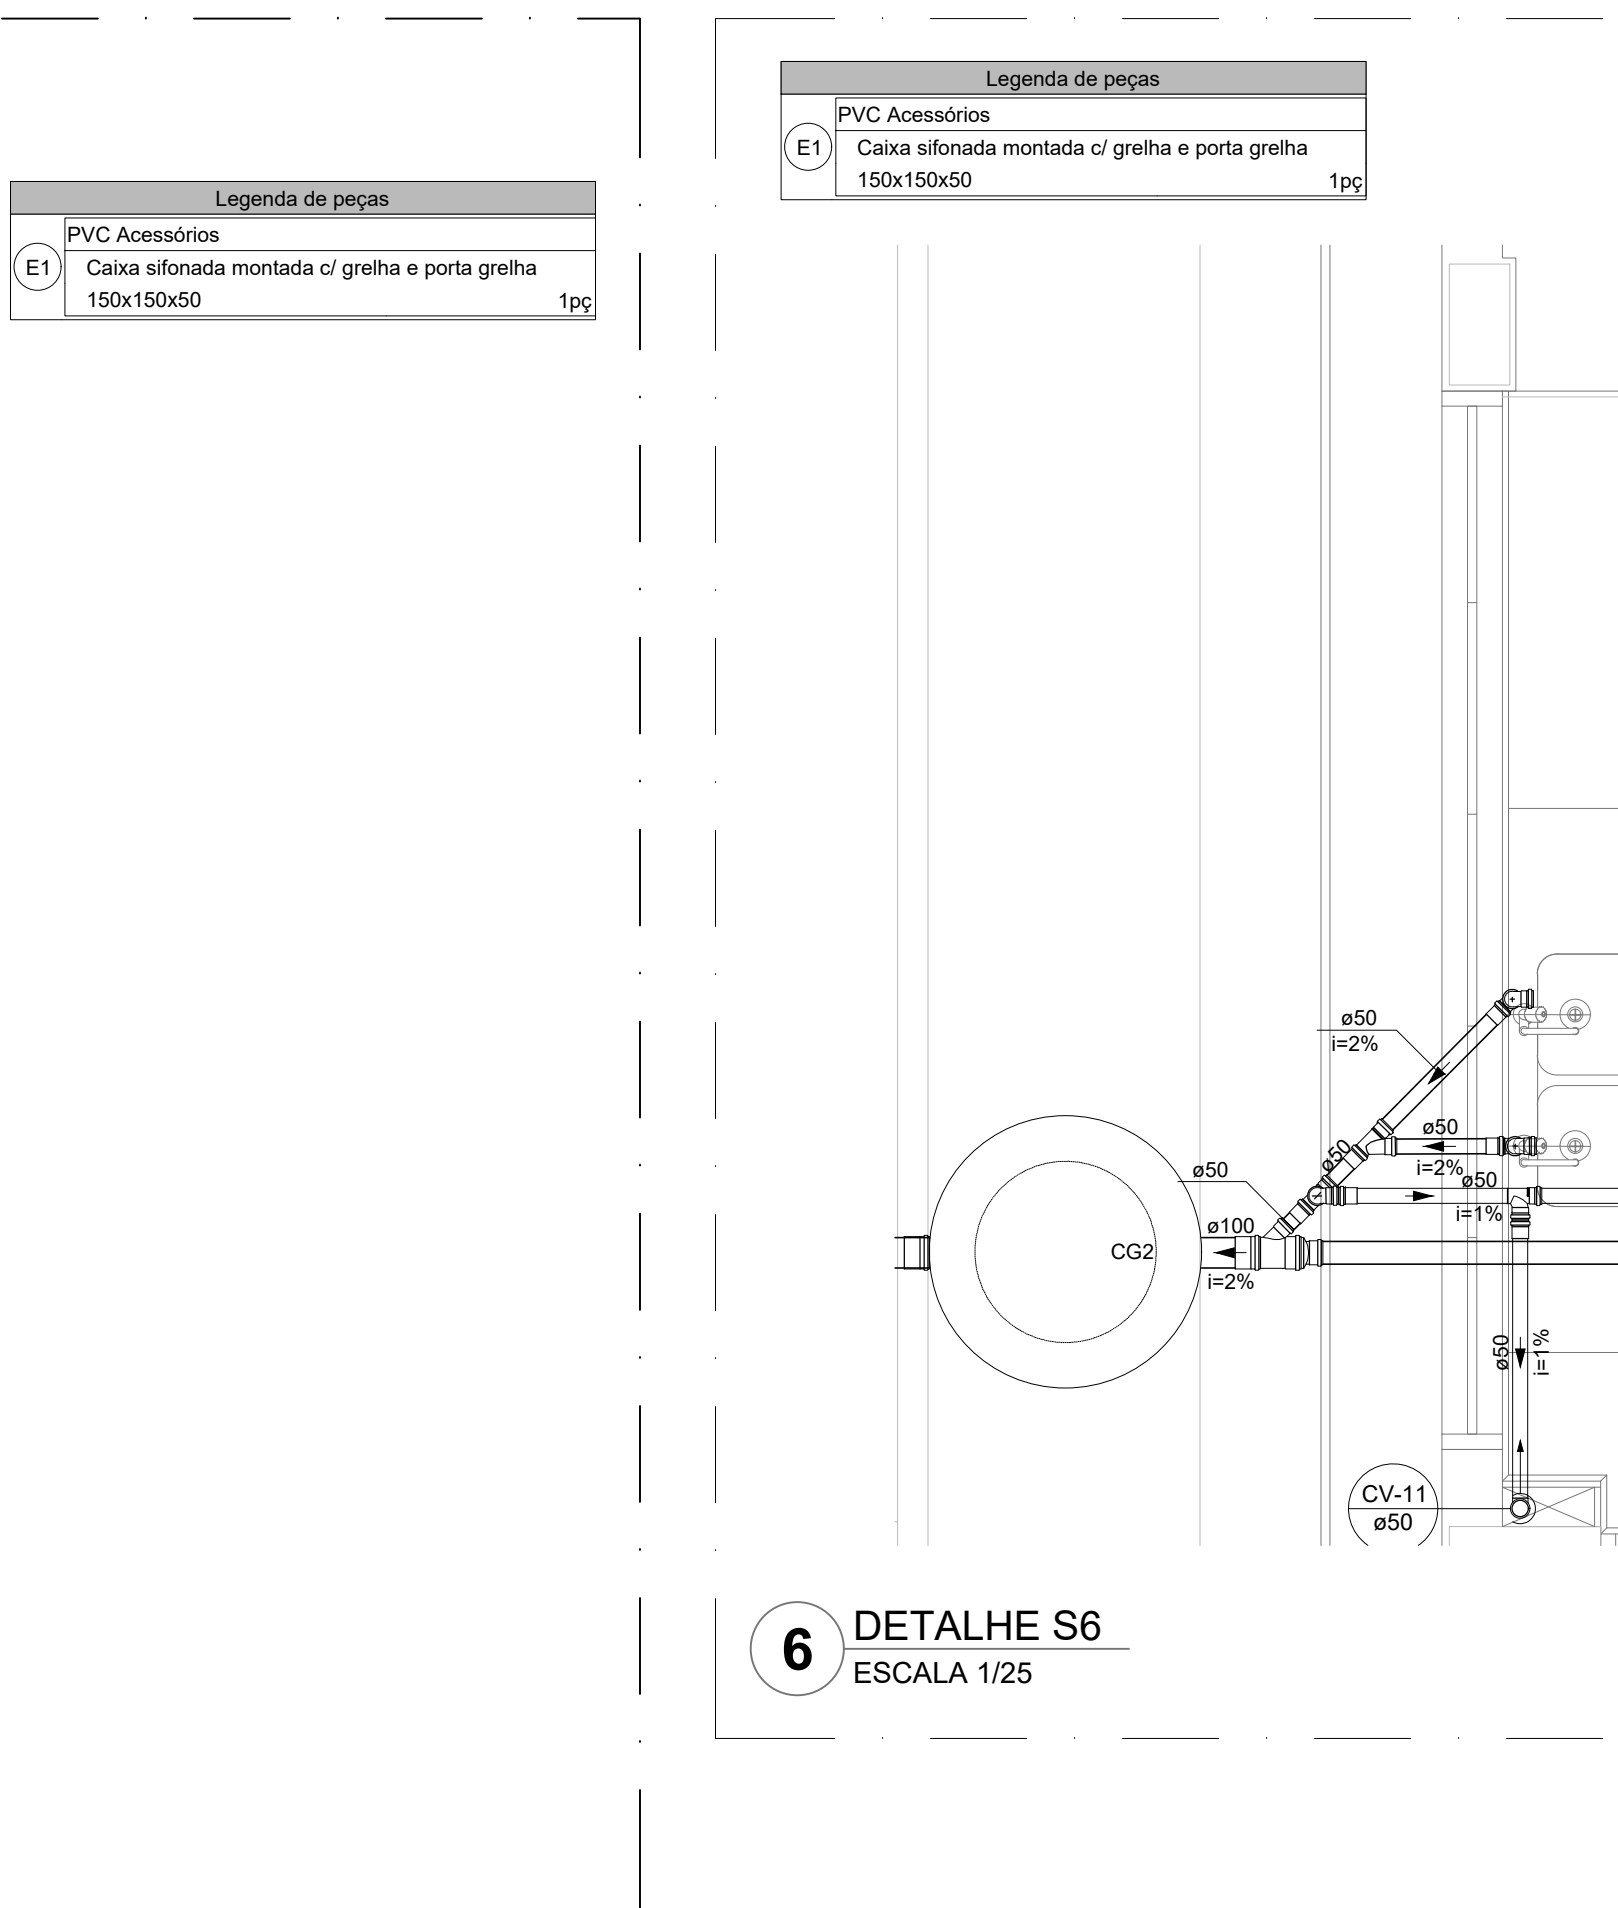


6 DETALHE S6
ESCALA 1/25

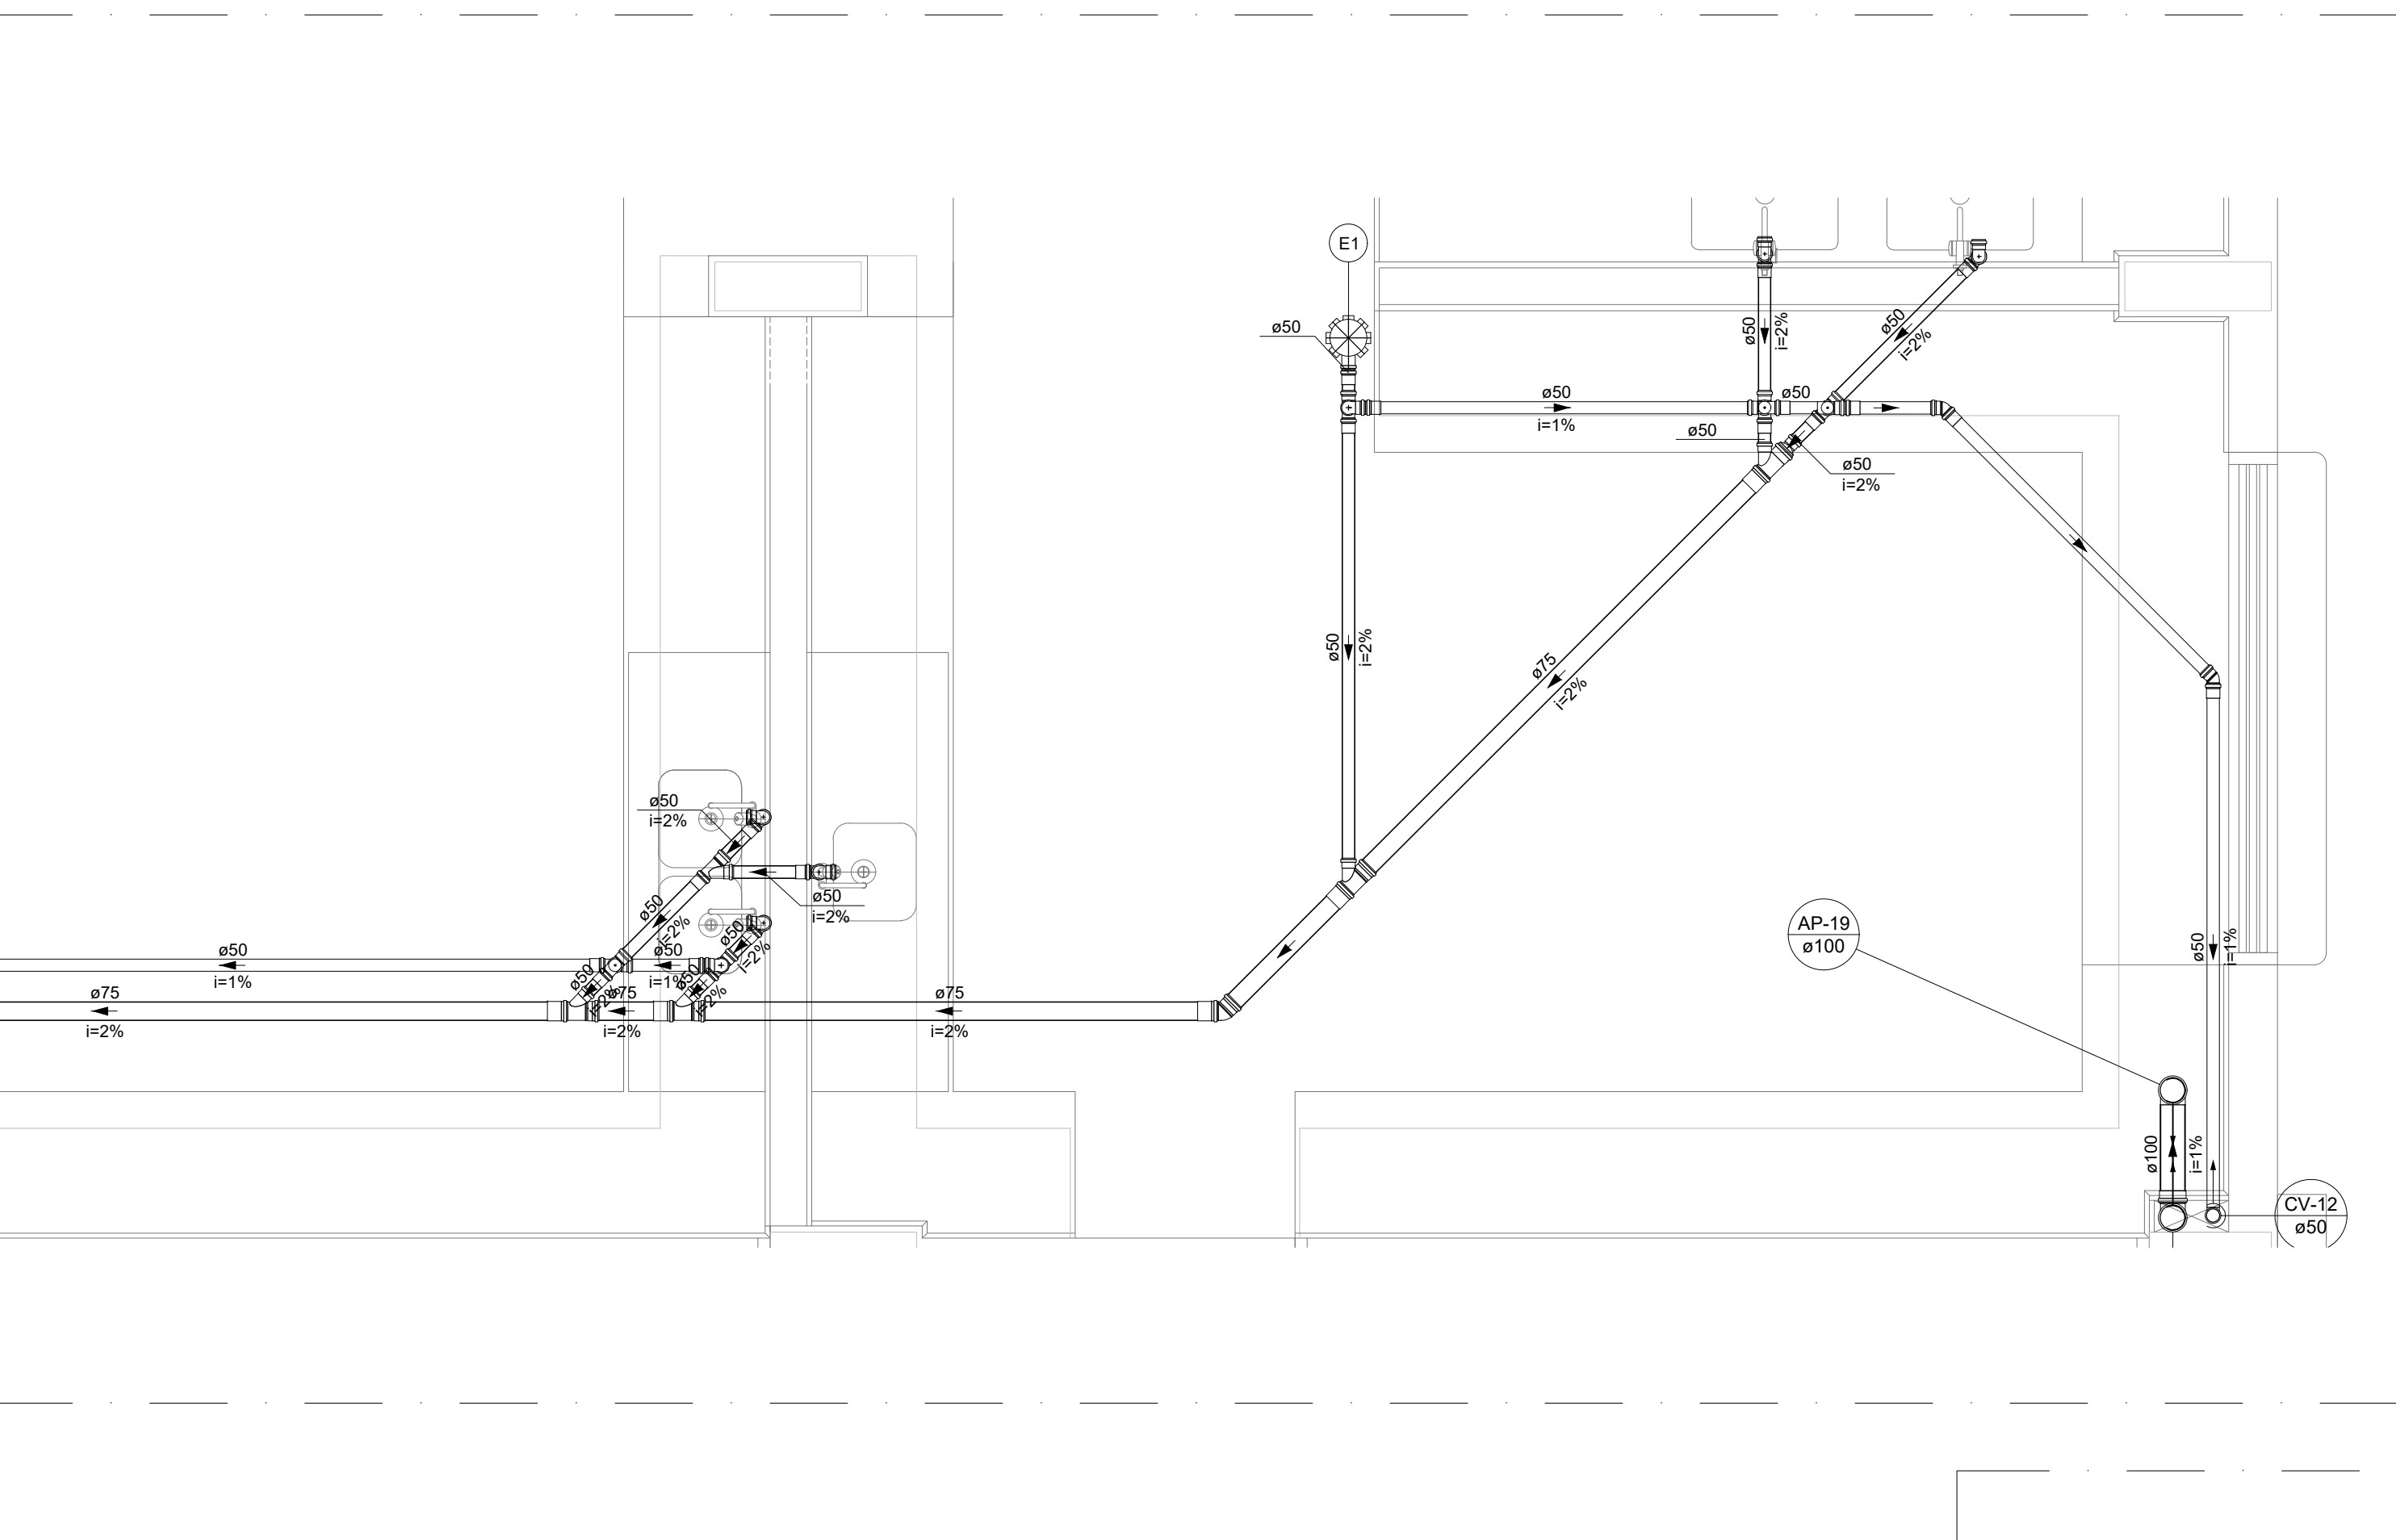


7 DETALHE S7
ESCALA 1/25

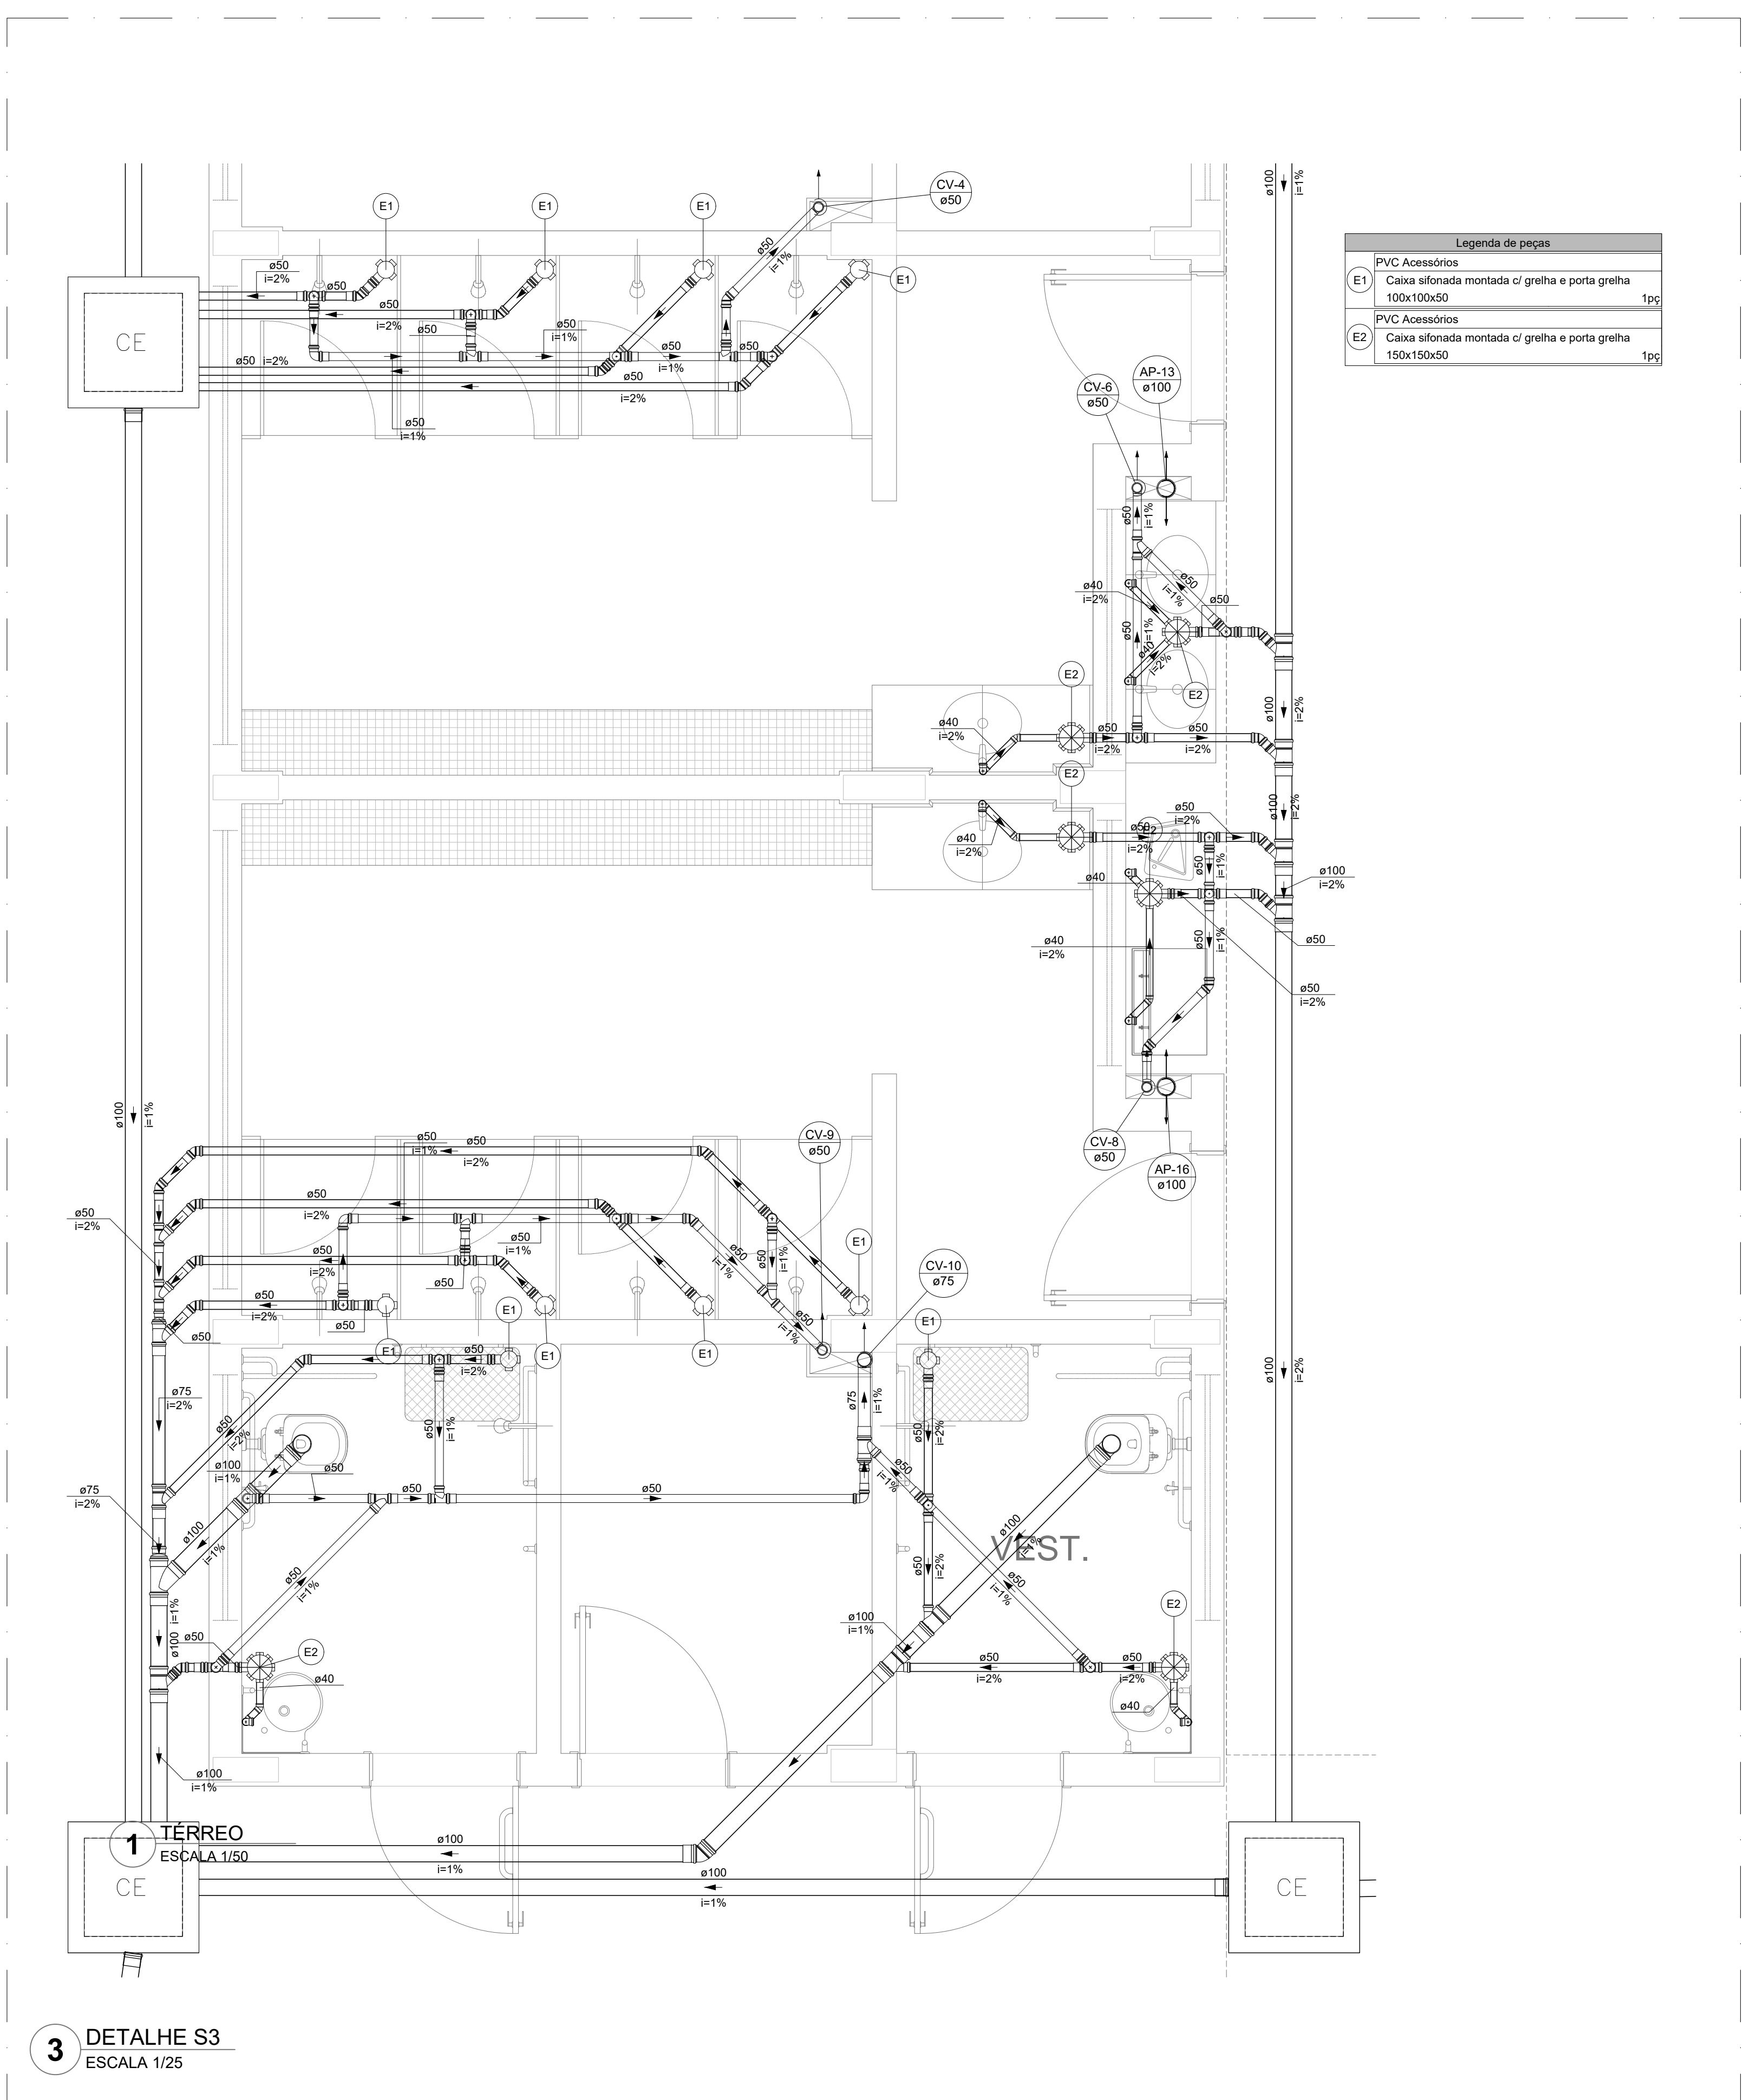


3 DETALHE S3
ESCALA 1/25

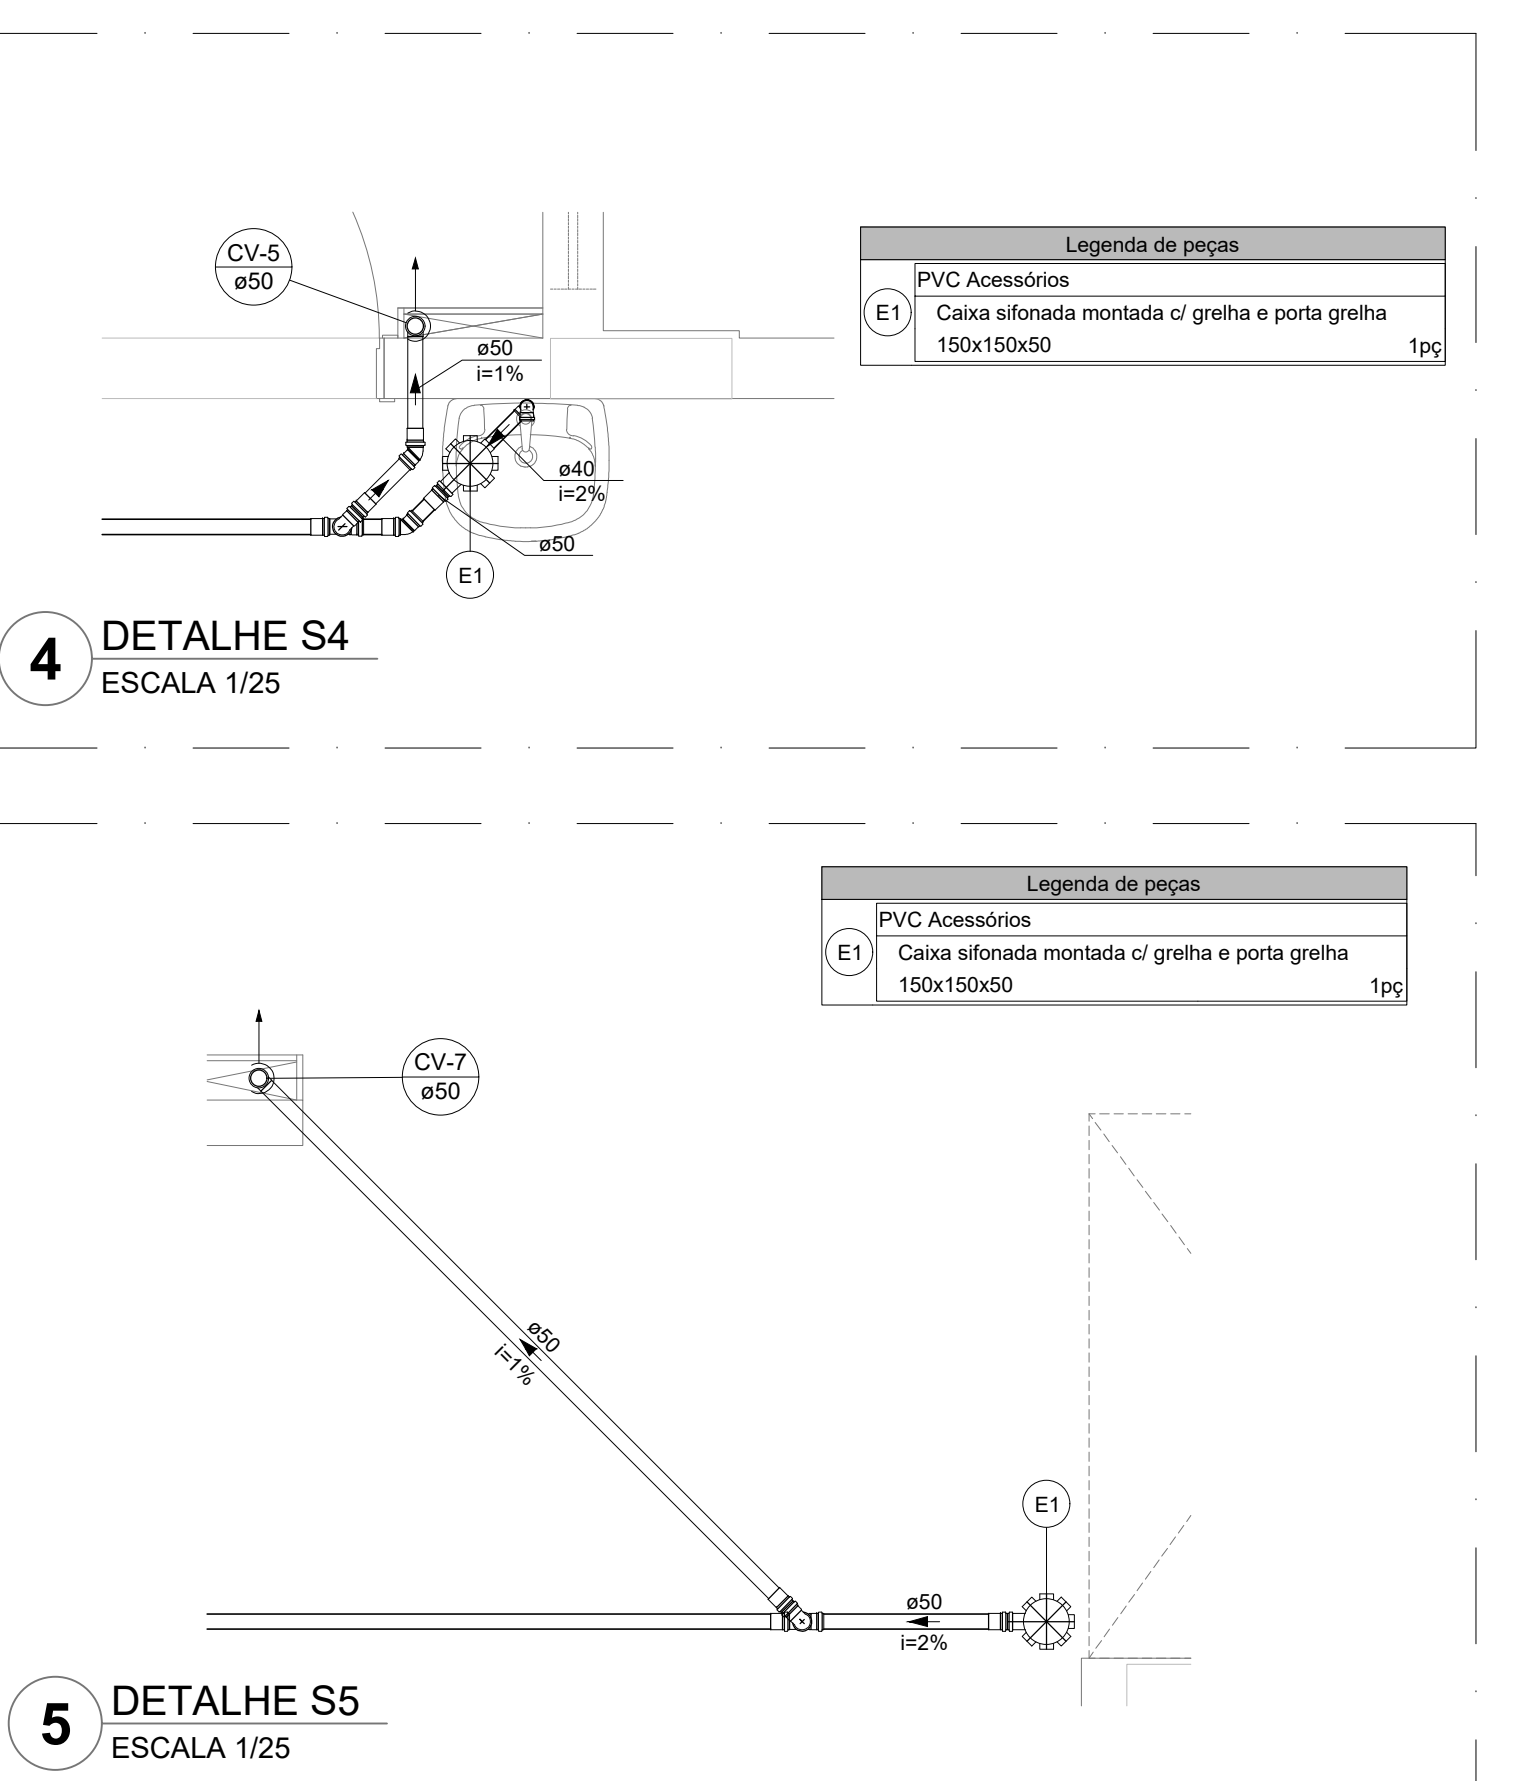


4 DETALHE S4
ESCALA 1/25

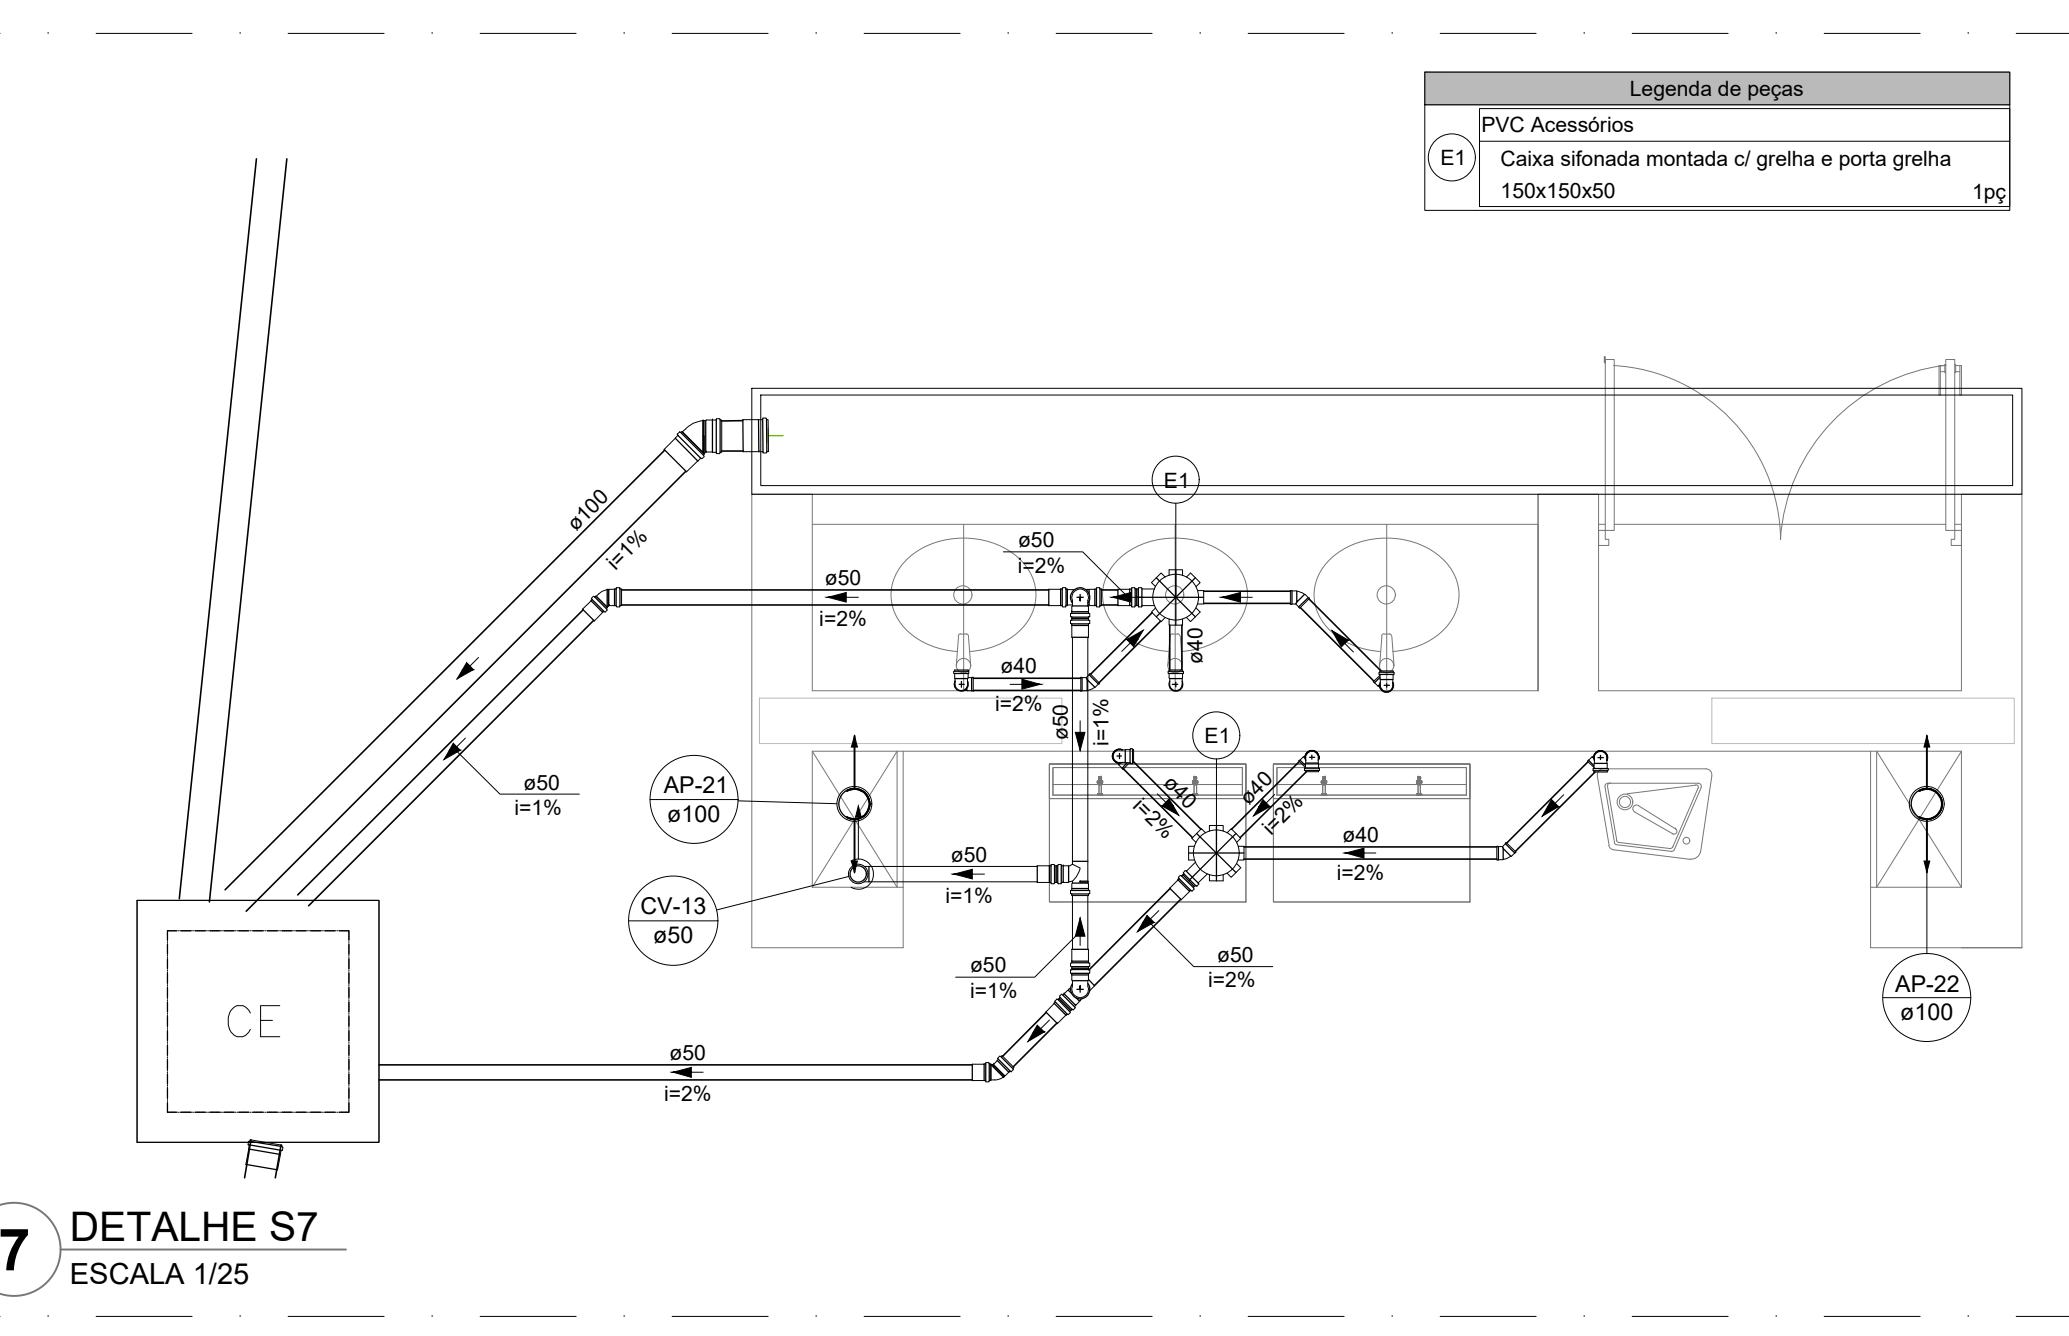


5 DETALHE S5
ESCALA 1/25

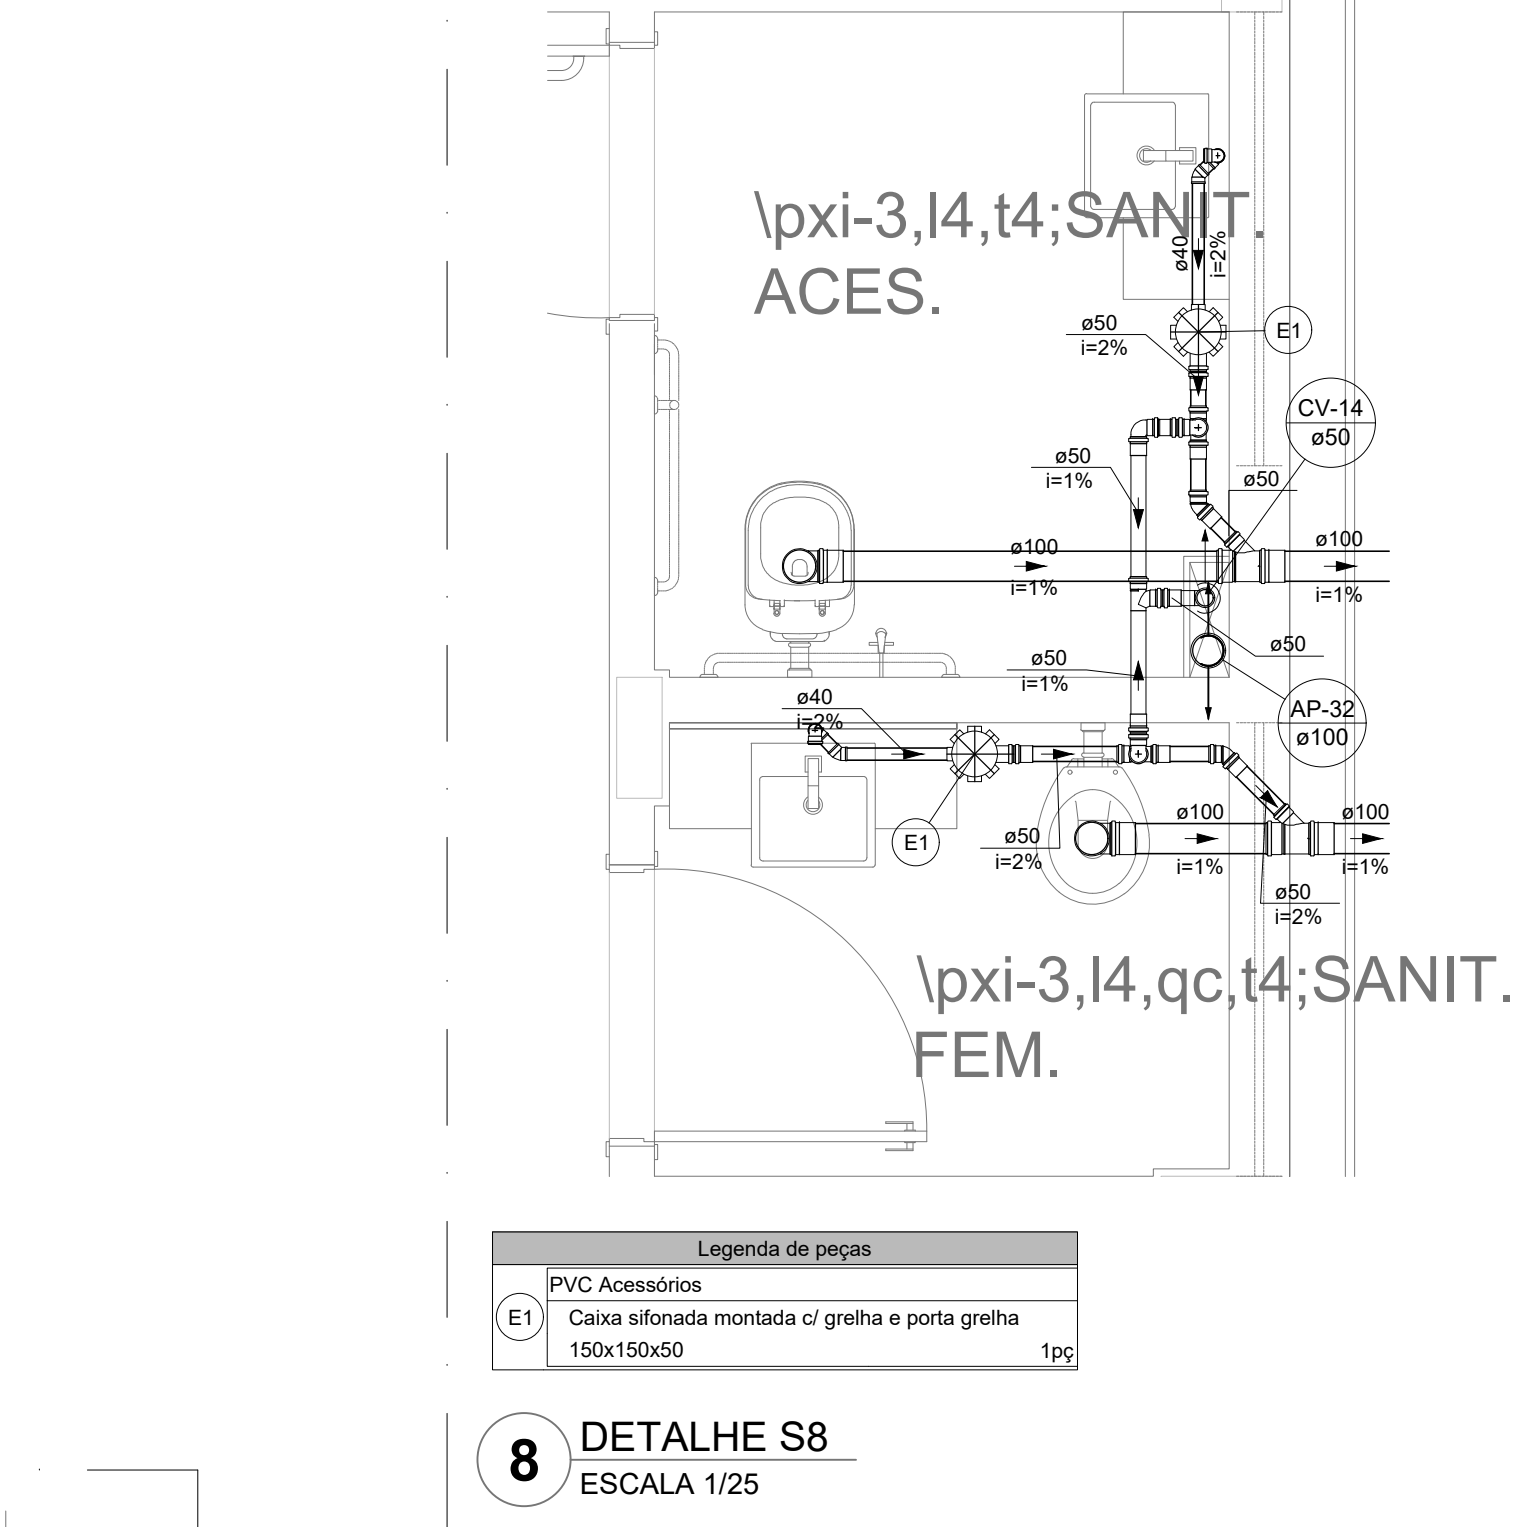

8 DETALHE S8
ESCALA 1/25

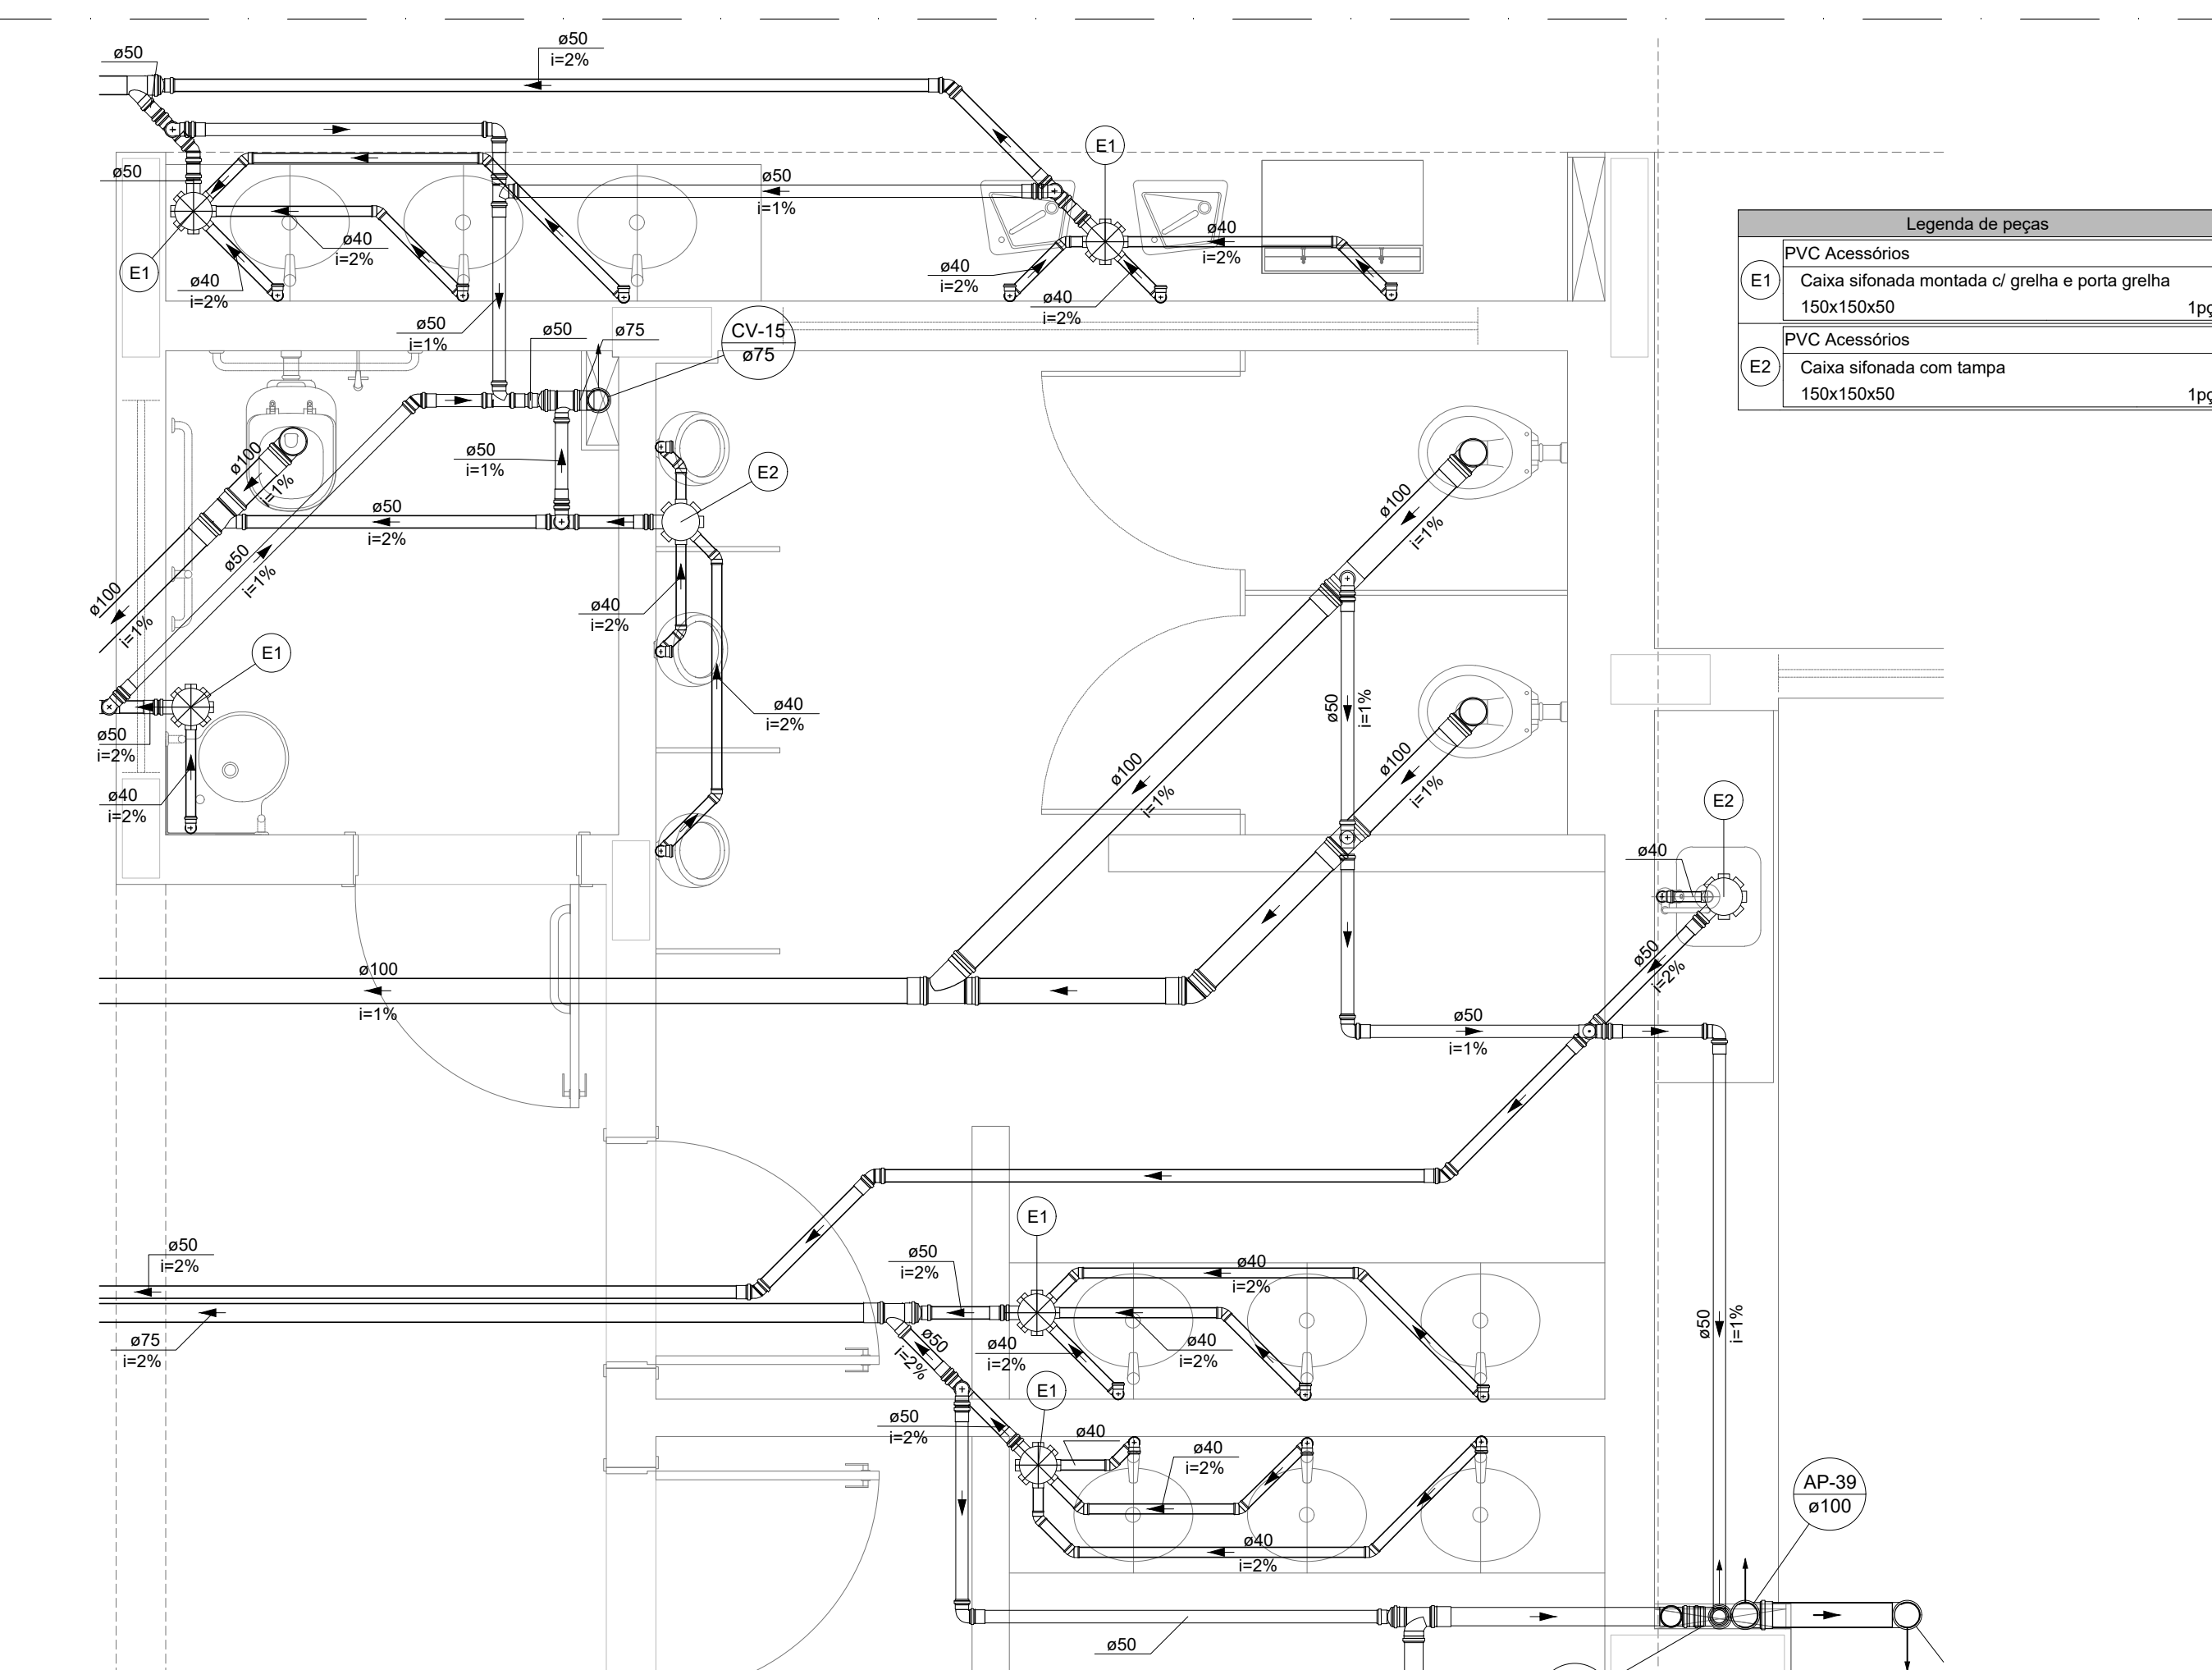

9 DETALHE S9
ESCALA 1/25

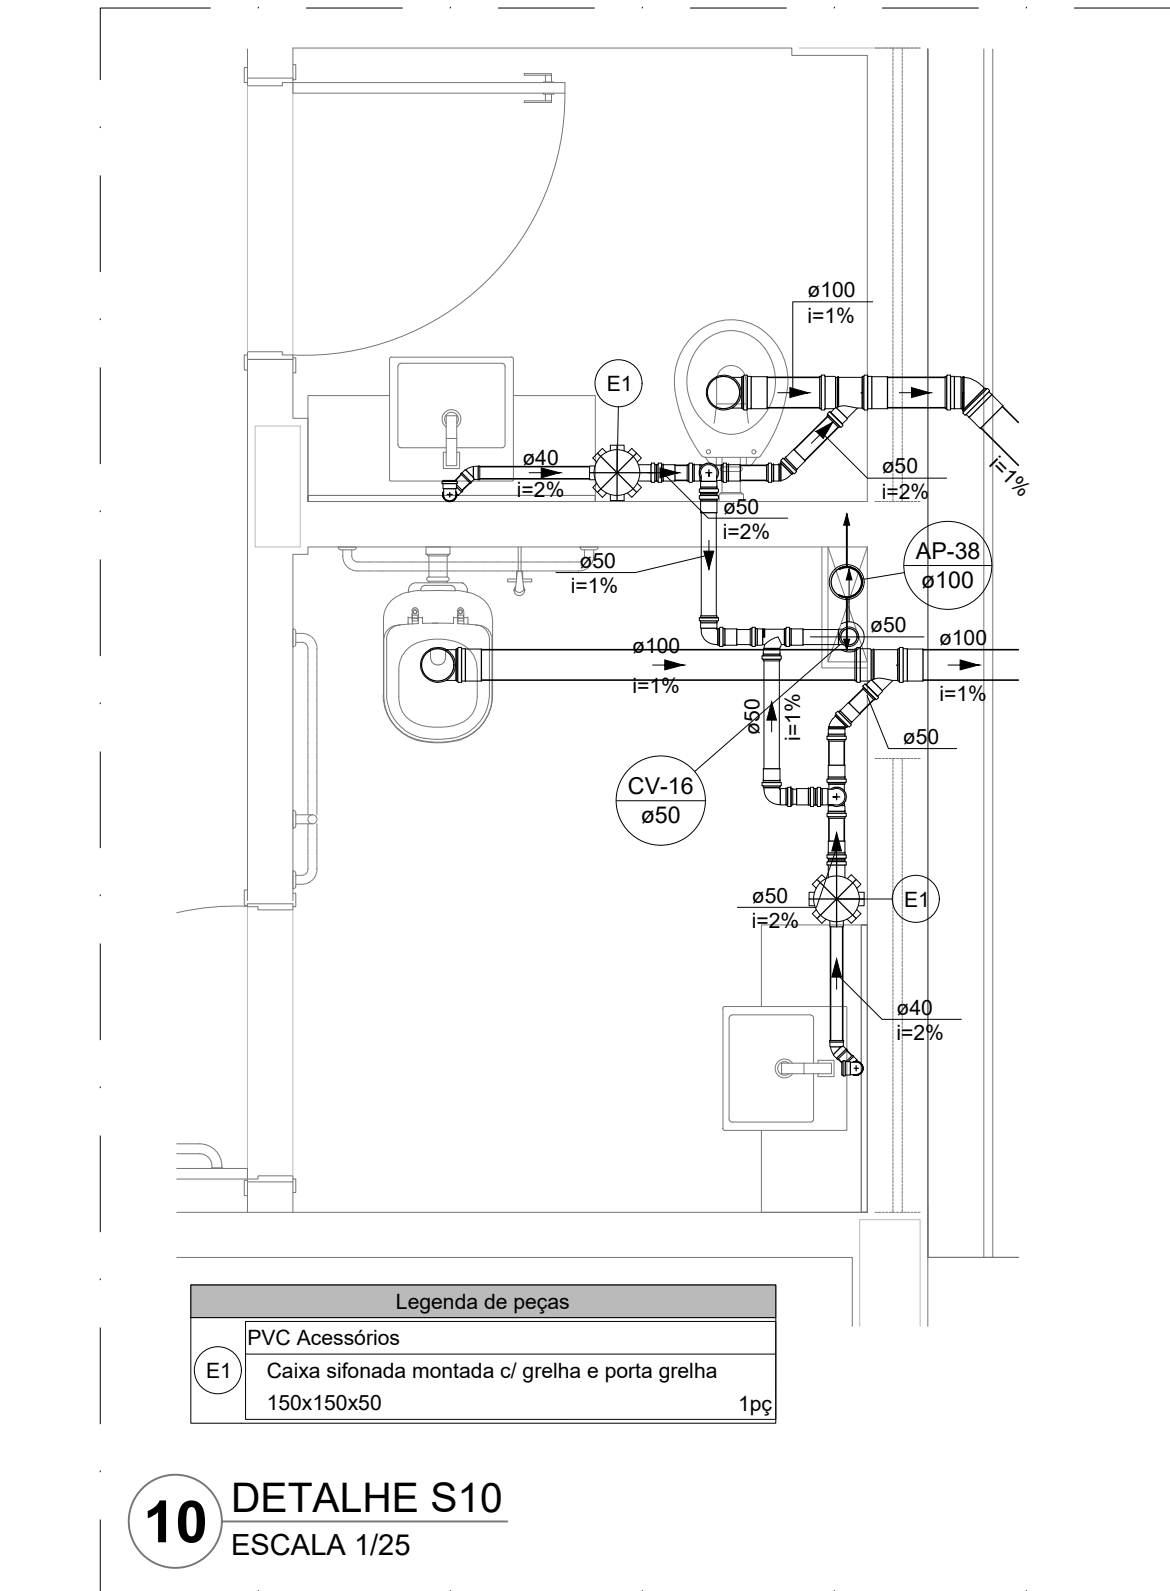

10 DETALHE S10
ESCALA 1/25

NOTAS GERAIS

1. CONFERIR MEDIDAS EM OBRA
2. MEDIDAS EM METROS, EXCETO QUANDO INDICADO
3. AS COTAS PREVALCEM SOBRE O DESENHO
4. ESTE PROJETO FOI DESENVOLVIDO A PARTIR DO PROJETO DE ARQUITETURA
5. PARA QUALQUER DÚVIDAS OU DIVERGÊNCIAS SINALIZAR IMEDIATAMENTE

NOTAS ESPECÍFICAS

ÁGUAS PLUVIAIS

1. EXECUTAR ESTE PROJETO JUNTAMENTE COM O PROJETO ESTRUTURAL
2. ANTES DA CONCRETAGEM PREVER PASSAGEM PARA AS TUBULAÇÕES, DENTRO DOS LIMITES ESTABELECIDOS PELA NBR 6119:2014
3. ALTERAÇÕES NESTE PROJETO SOMENTE COM AUTORIZAÇÃO EXPRESSA DO FNDE
4. TODA A TUBULAÇÃO ATÉ 150 MM SERÁ EM PVC-R DIÂMETROS ACIMA DE 150 MM SERÃO EM VINÍL-FORT
5. AS PROFUNDIDADES DAS CAIXAS DE INSPEÇÃO E POÇOS DE VISITA DEVERÃO SER AJUSTADO CONFORME PERFIL DO TERRENO, DESDE QUE SEJAM GARANTIDAS AS INCLINAÇÕES MÍNIMAS PREVISTAS EM NORMAS
6. CAIXAS DE INSPEÇÃO DE ATÉ 1,00 METROS DE PROFUNDIDADE SERÃO DE 600x60 cm. PROFUNDIDADES ACIMA DE 1,00 METROS DEVERÃO SER POÇO DE VISITA
7. A REDE PLUVIAL DO TERRENO FOI REPRESENTADA NO NÍVEL FUNDAÇÃO PARA FACILITAR O ENTENDIMENTO DO PRELEITO EM FUNÇÃO DOS DESVIOS DAS BLOCOS DE FUNDAÇÃO


ESGOTO:

1. OS PROJETOS DEVEM SER ADAPTADOS TÉCNICAMENTE CONFORME AS NECESSIDADES MUNICIPAIS
2. PARA COLETA DOS DEJETOS OBSERVAR POSTURAS MUNICIPAIS
3. CASO SEJA NECESSÁRIA A ELABORAÇÃO DE PROJETO DE FOSSE E SUMIDOURO, ESTE FICARÁ A CARGO DO ENTE FEDERADO PARA ADAPTAÇÃO CONFORME O SOLO DA REGIÃO
4. AS PROFUNDIDADES DAS CAIXAS DE INSPEÇÃO E POÇOS DE VISITA DEVERÃO SER AJUSTADO CONFORME PERFIL DO TERRENO, DESDE QUE SEJAM GARANTIDAS AS INCLINAÇÕES MÍNIMAS PREVISTAS EM NORMAS
5. CAIXAS DE INSPEÇÃO DE ATÉ 1,00 METROS DE PROFUNDIDADE SERÃO DE 600x60 cm. PROFUNDIDADES ACIMA DE 1,00 METROS DEVERÃO SER POÇO DE VISITA
6. TODA A TUBULAÇÃO SERÁ EM PVC SÉRIE NORMAL


REFERÊNCIAS:

- MEMORIAL DESCRITIVO E ESPECIFICAÇÕES TÉCNICAS


CONTROLE DE REVISÕES		
Nº	DATA	DESCRIÇÃO
FNDE Fundação Nacional de Desenvolvimento		
MINISTÉRIO DA EDUCAÇÃO		
PROJETO PADRÃO - FNDE		
PROPRIETÁRIO :		
ENDEREÇO :		
MUNICÍPIO - UF :		
PROPRIETÁRIO :		
RESP. TÉCNICO : CREA		
AUTOR DO PROJETO : CAU		
DLFO	CREA	RA
OBSERVAÇÕES:		
ESCOLA 13 SALAS DE AULA - MODELO TÉRREO		
PROJETO DE INSTALAÇÕES		
COORDENAÇÃO	LANÇAMENTO PLUVIAL E ESGOTO	HEG
CGEST - Coordenação Geral de Infraestrutura Educacional	DETALHES S1 AO S10	
REVISÃO R:00	ESCALA INDICADA	PRANCHAS
FORMATO A0	DATA EMISSÃO JAN/2022	03/07

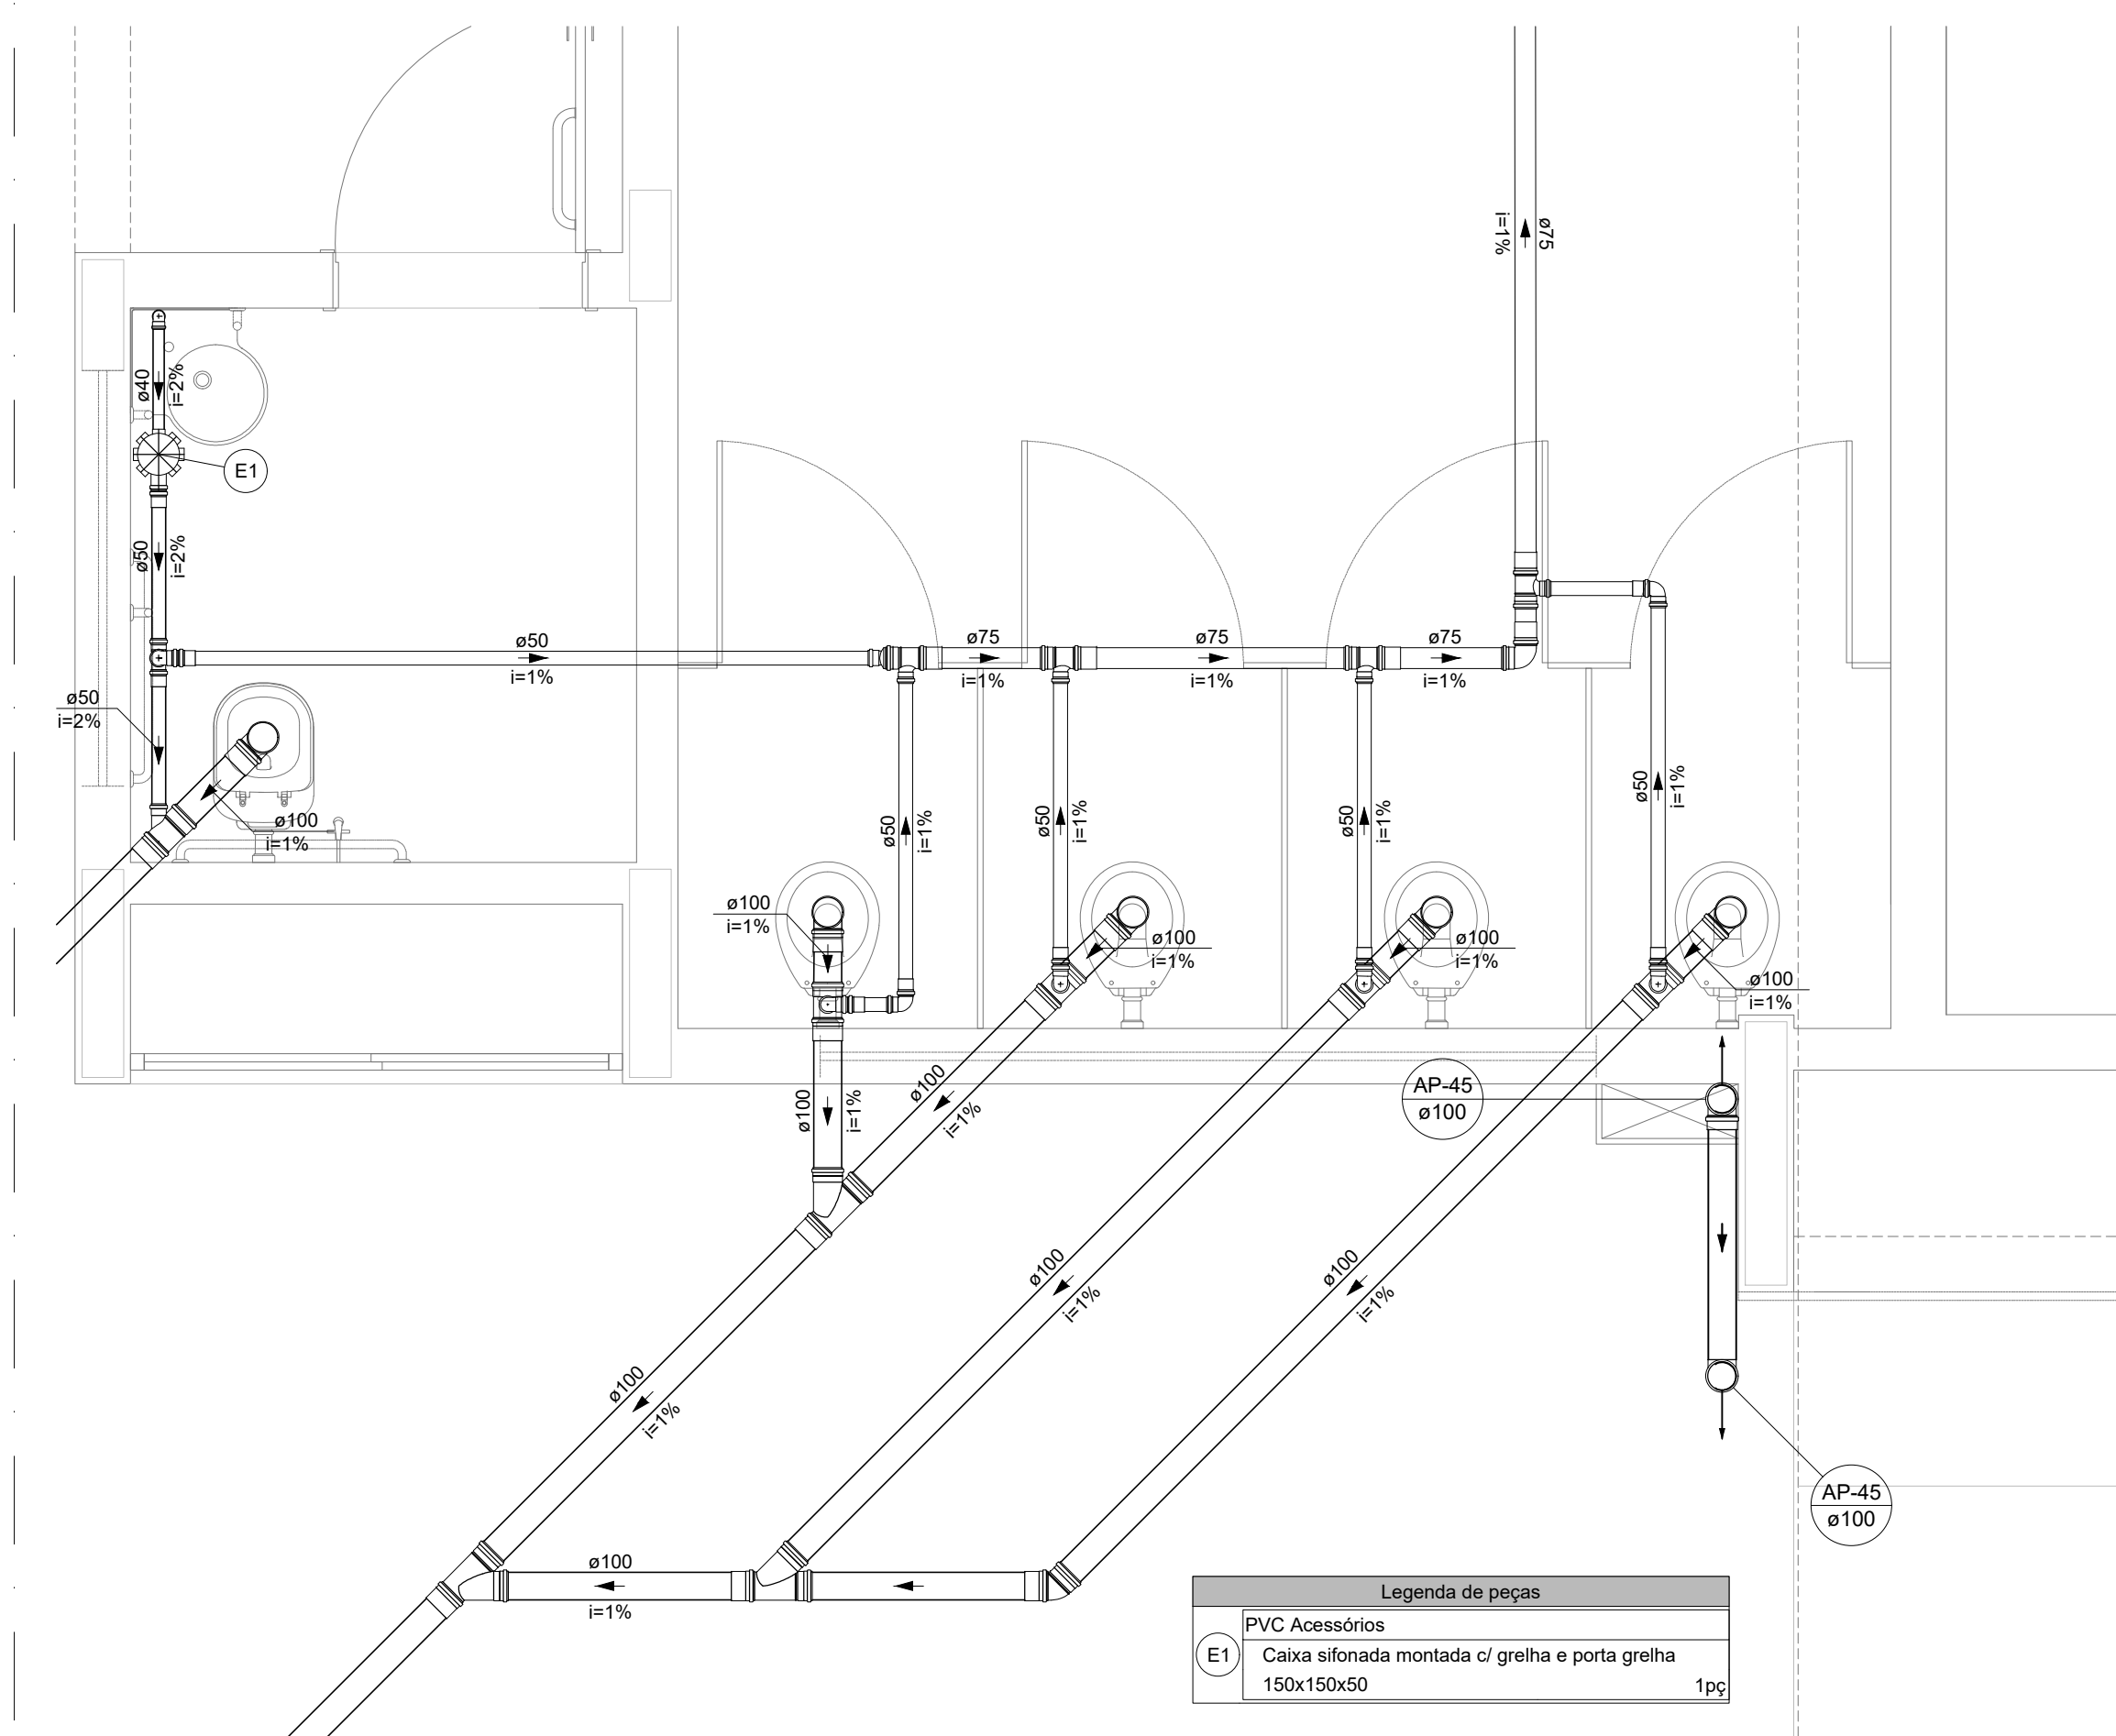


11 DETALHE S11
ESCALA 1/25

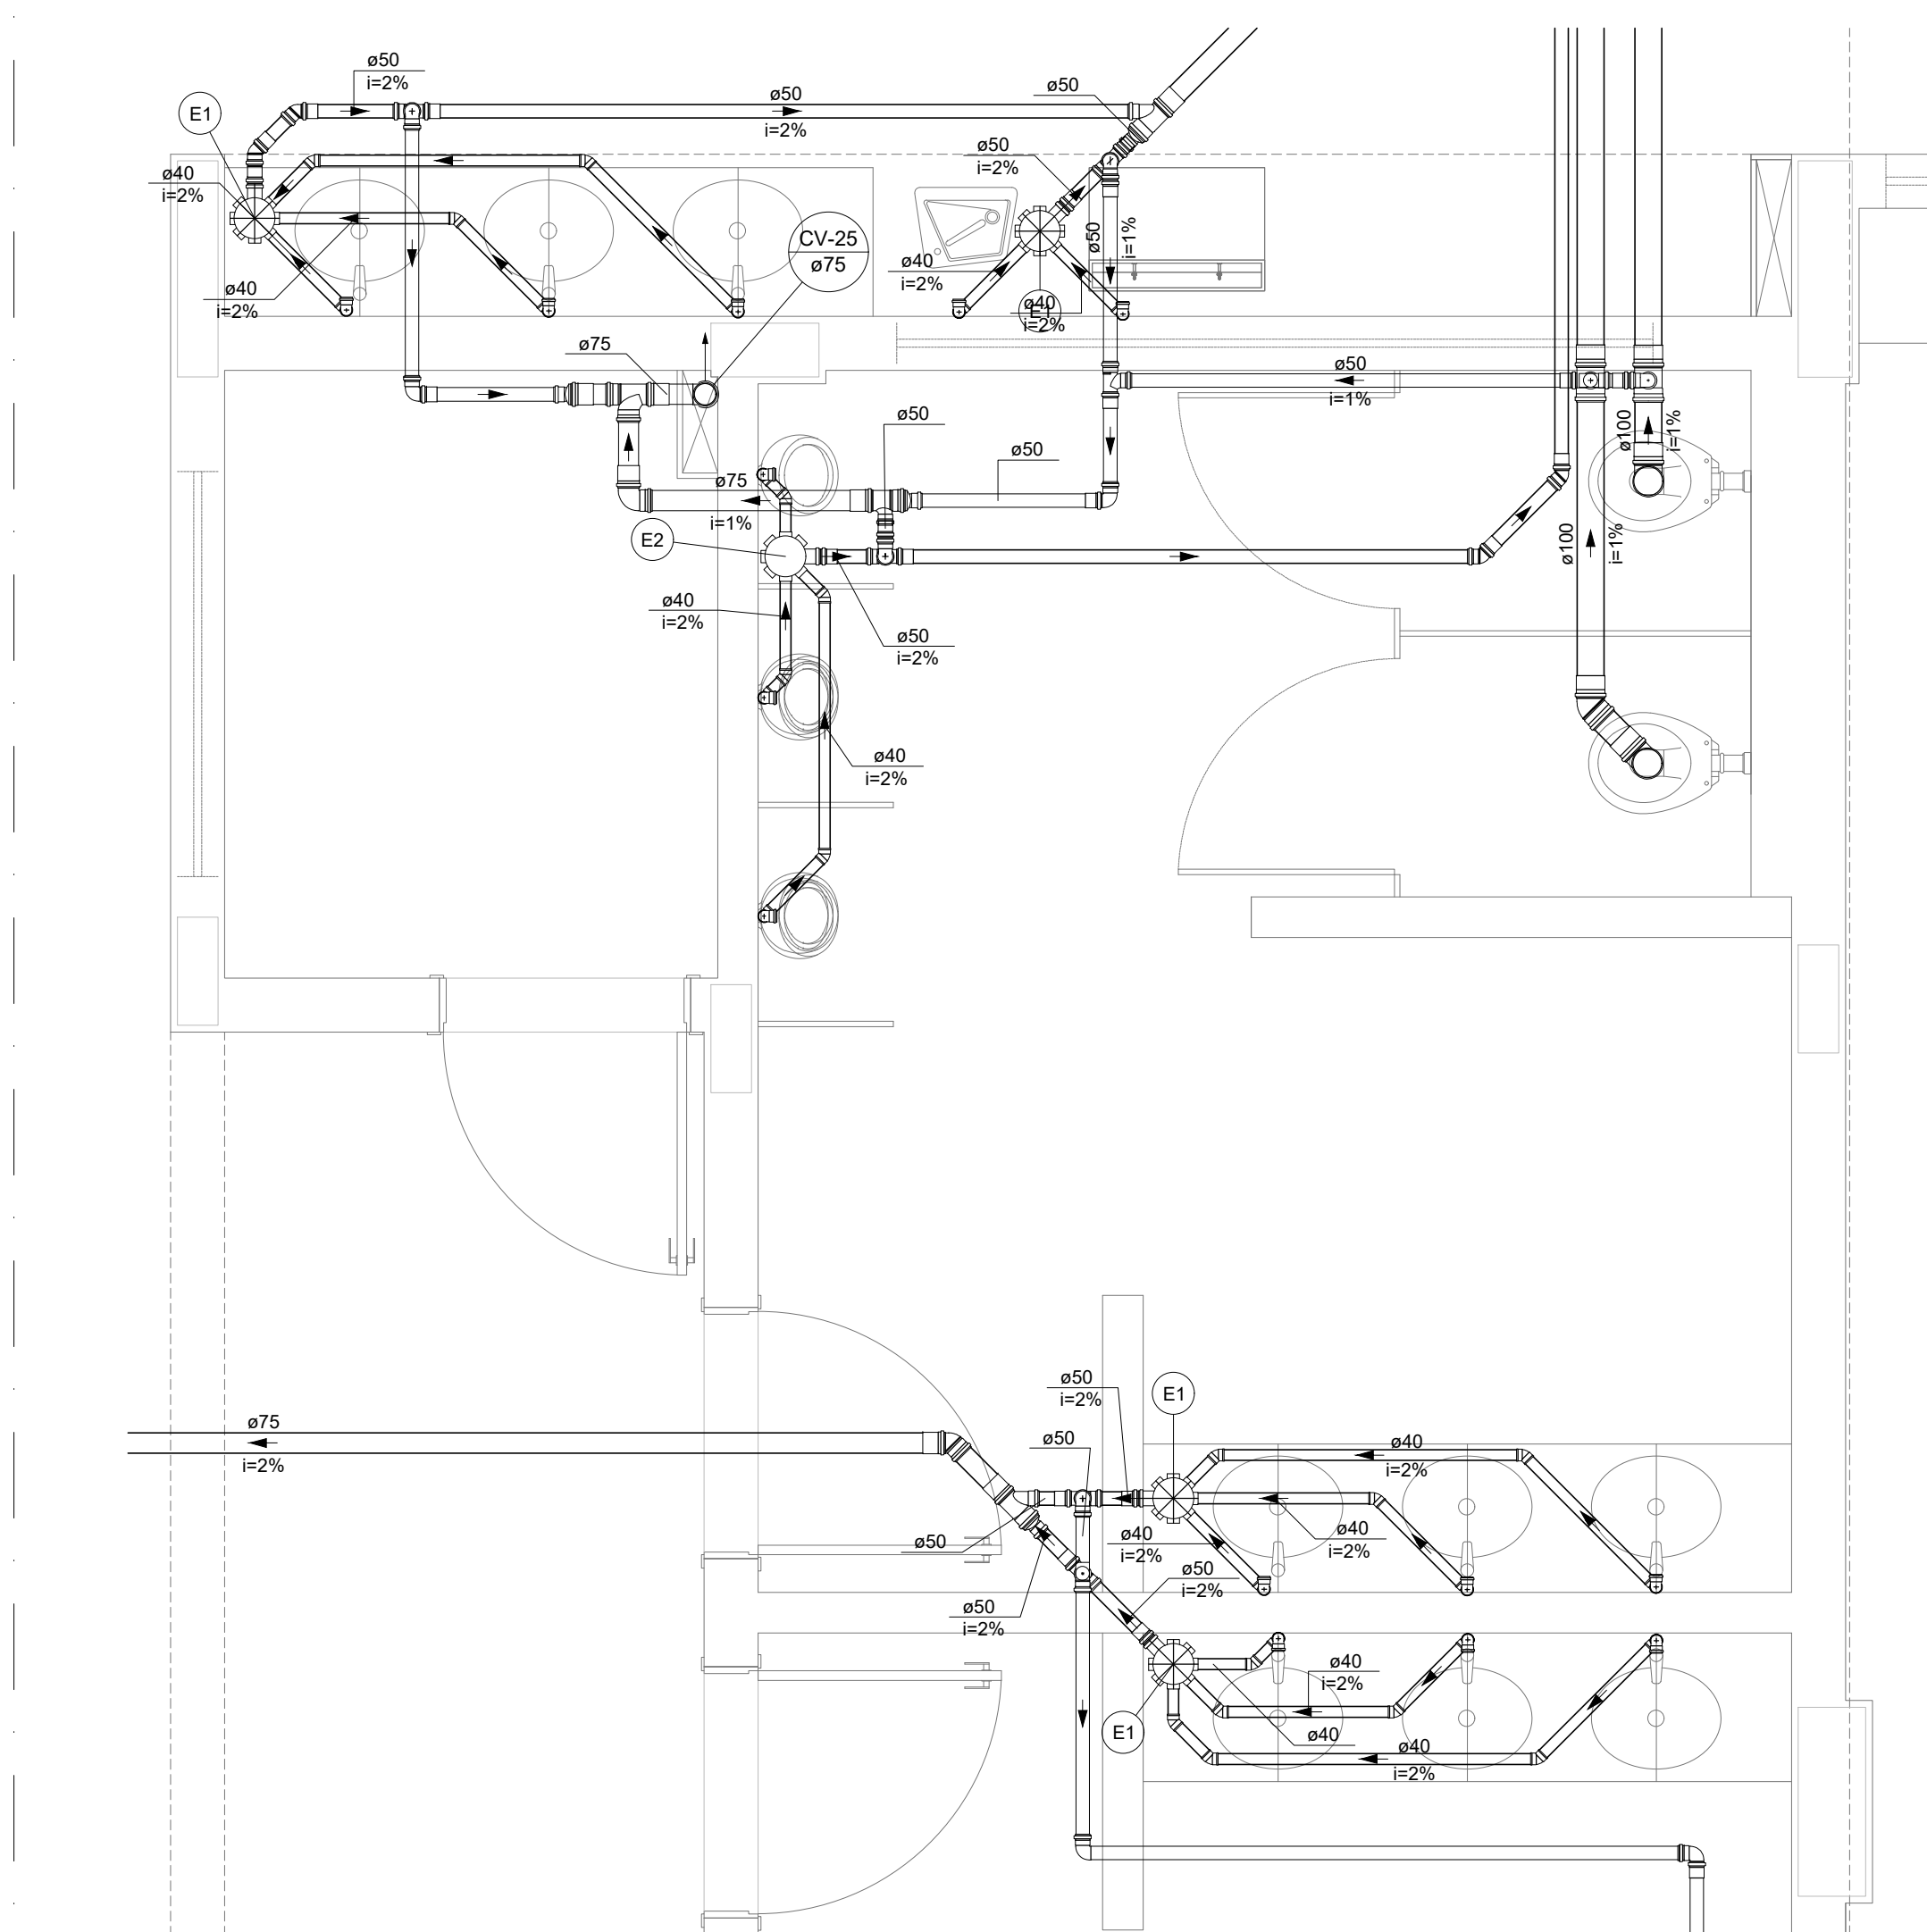


14 DETALHE S14
ESCALA 1/25

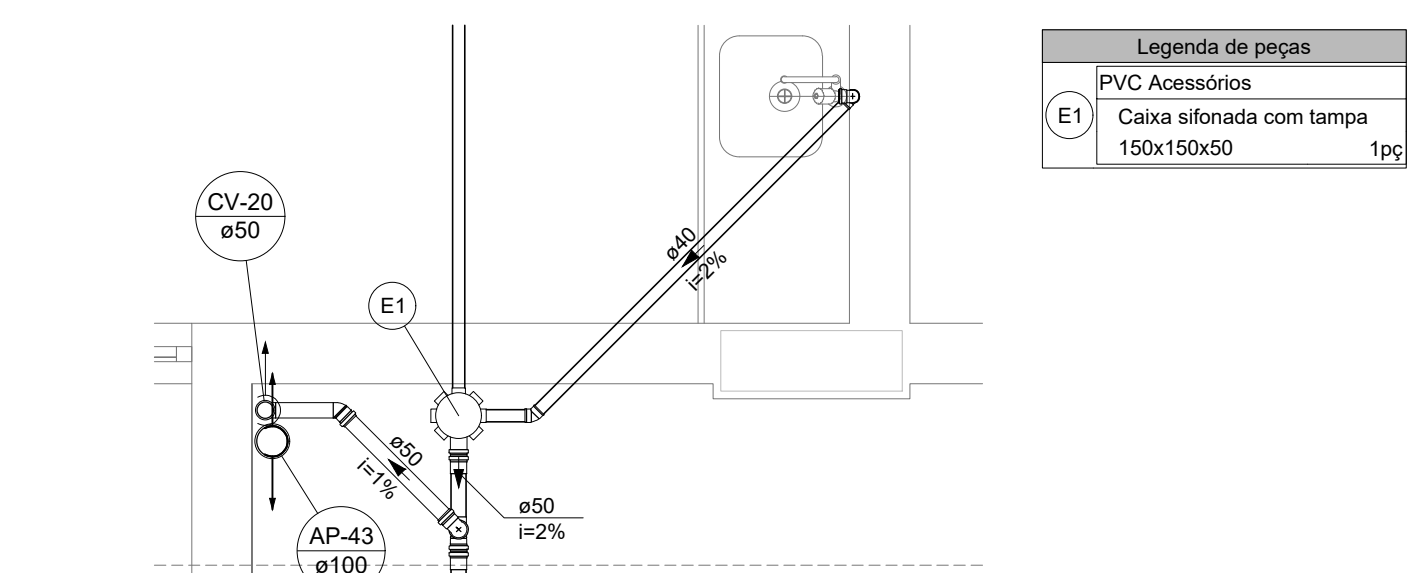


12 DETALHE S12
ESCALA 1/25

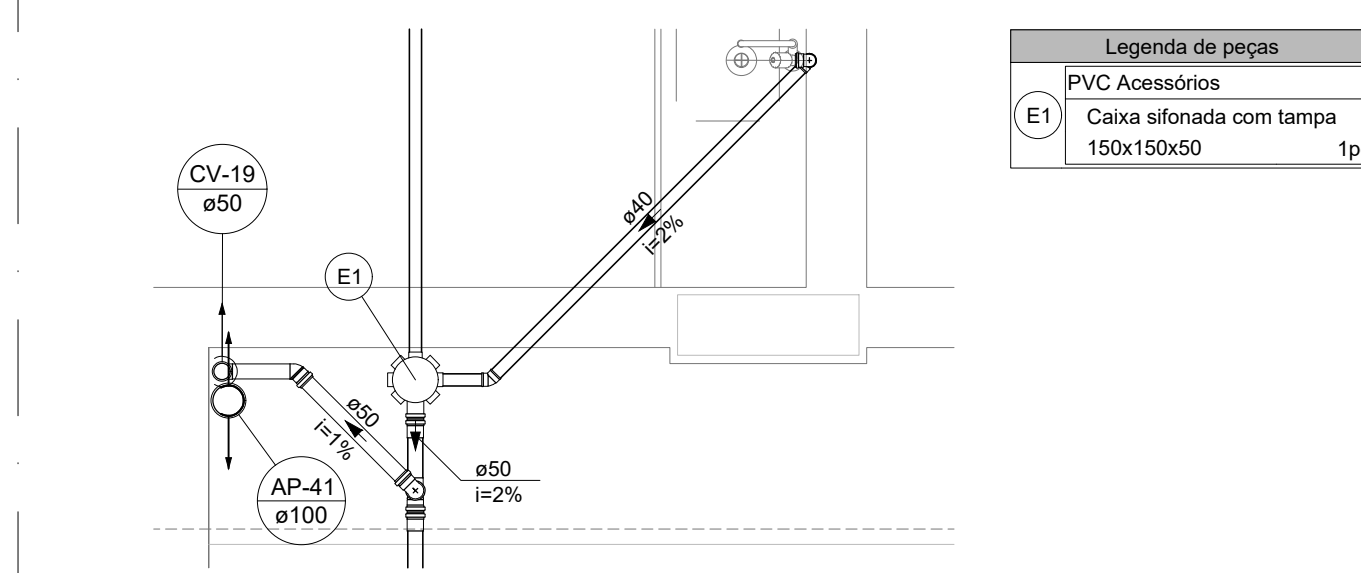


13 DETALHE S13
ESCALA 1/25

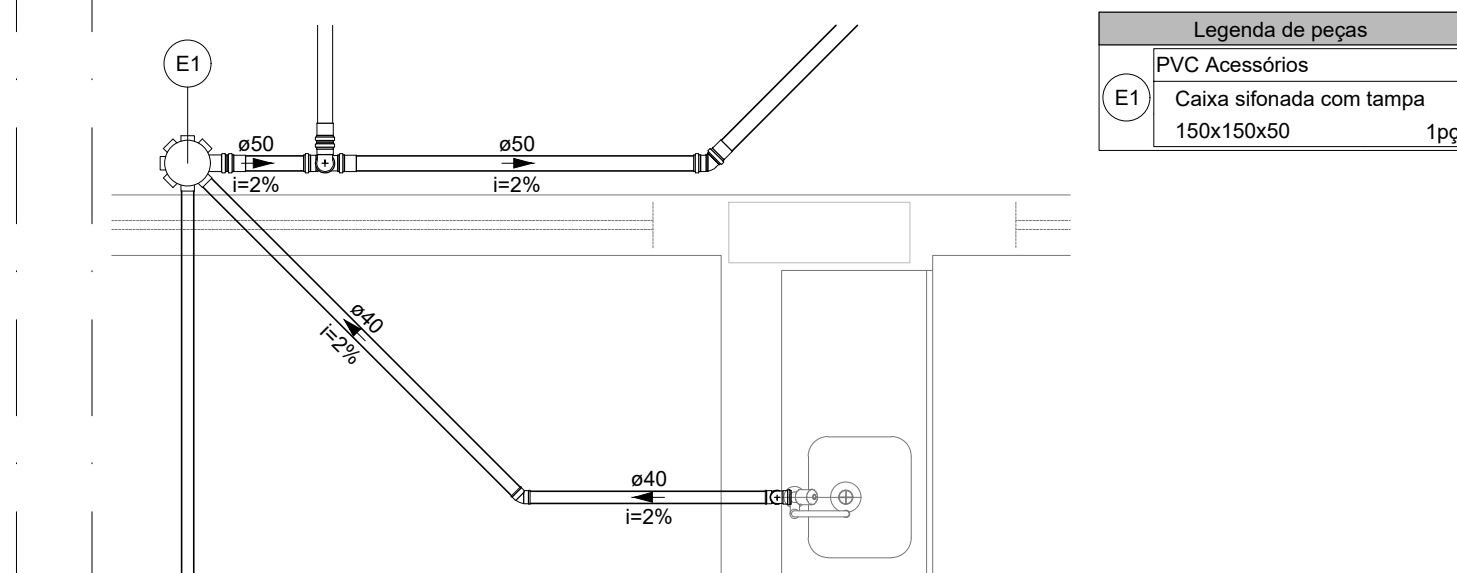


15 DETALHE S15
ESCALA 1/25

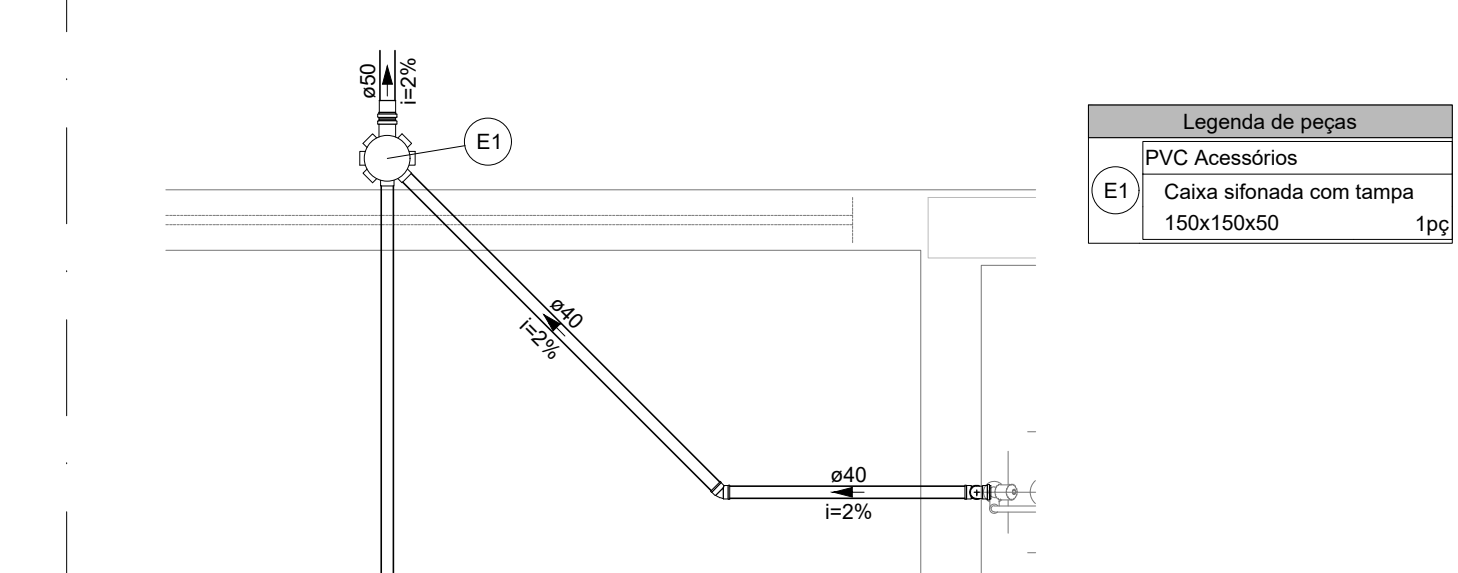


16 DETALHE S16
ESCALA 1/25

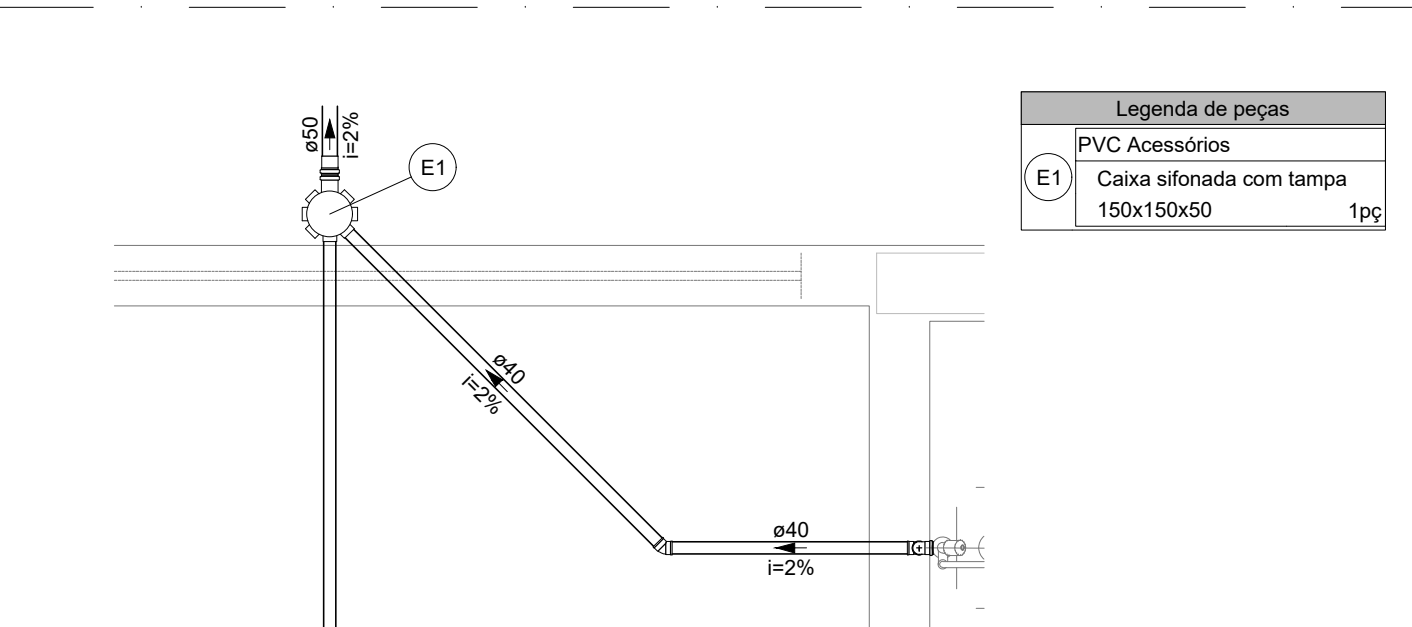


17 DETALHE S17
ESCALA 1/25

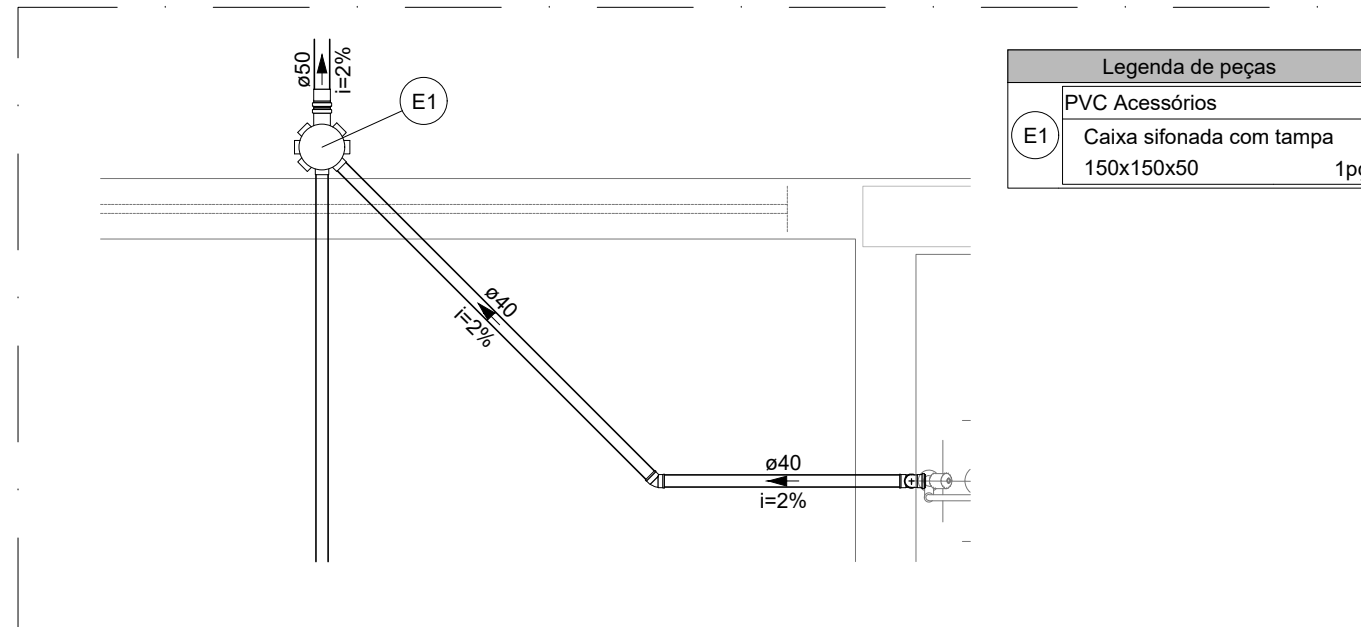


18 DETALHE S18
ESCALA 1/25

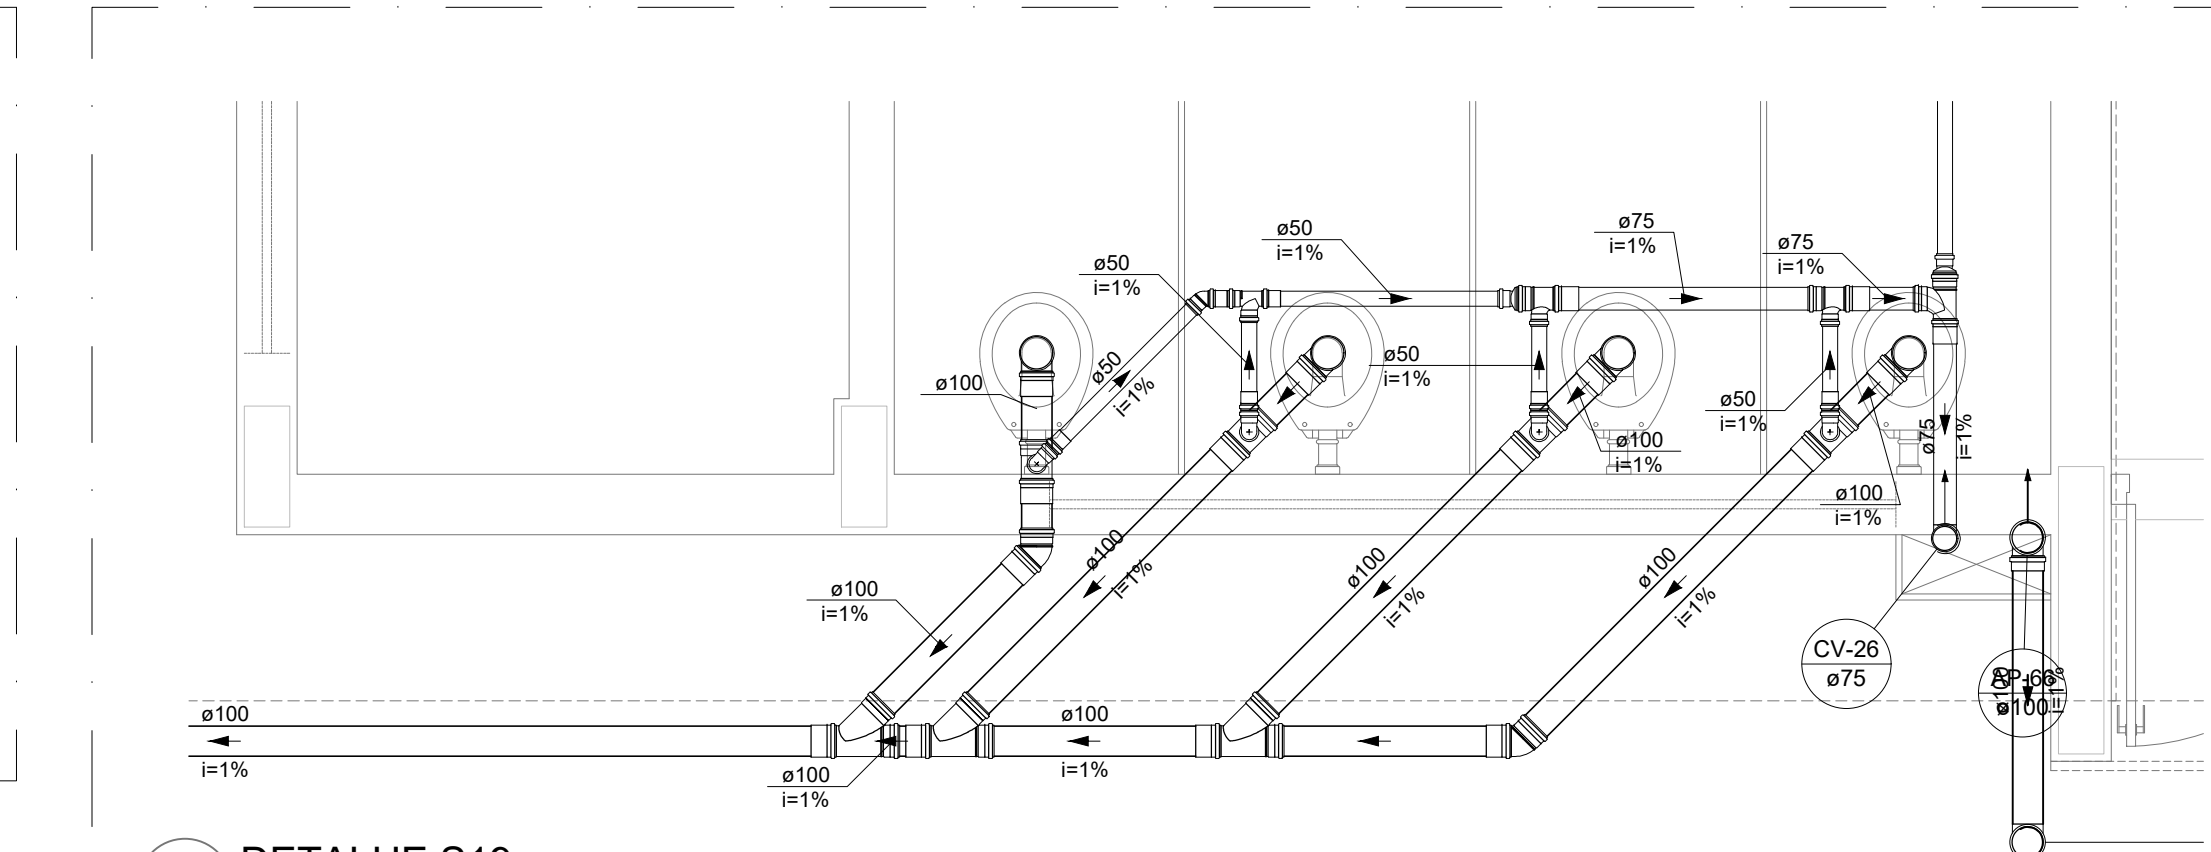

19 DETALHE S19
ESCALA 1/25

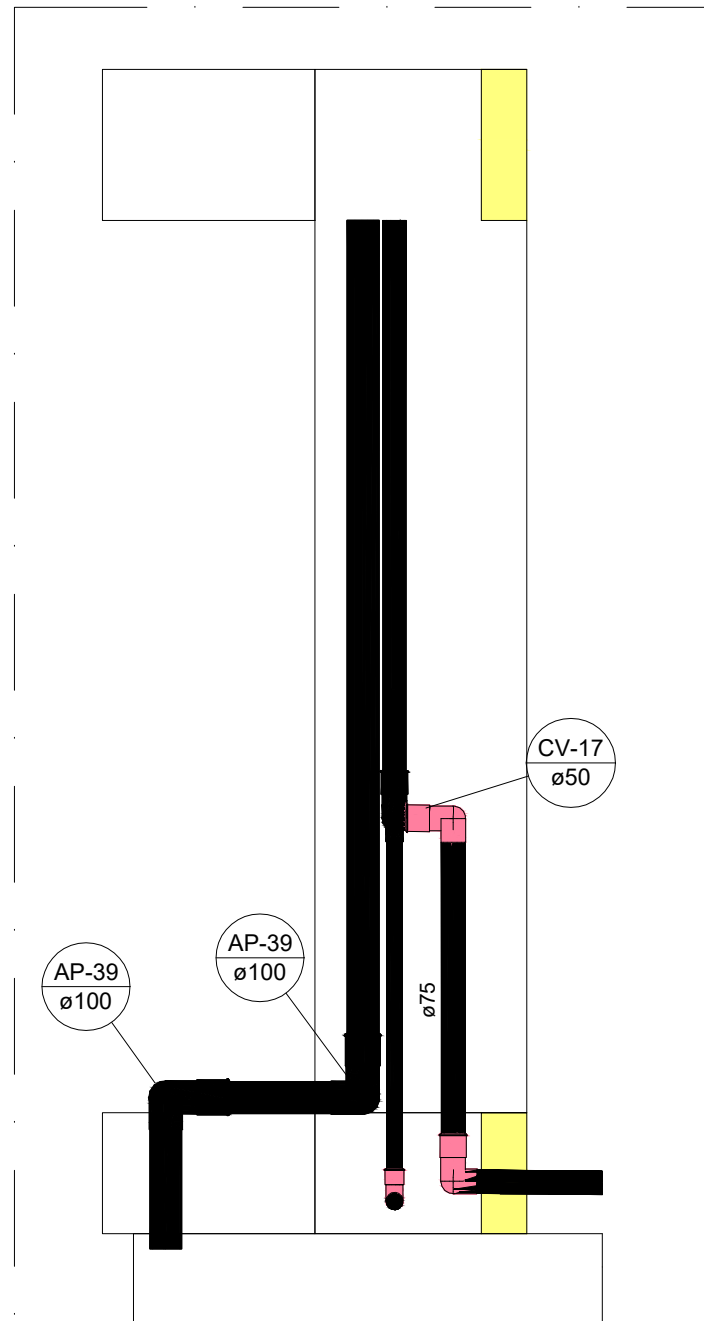

19 CORTE 1
ESCALA 1/25

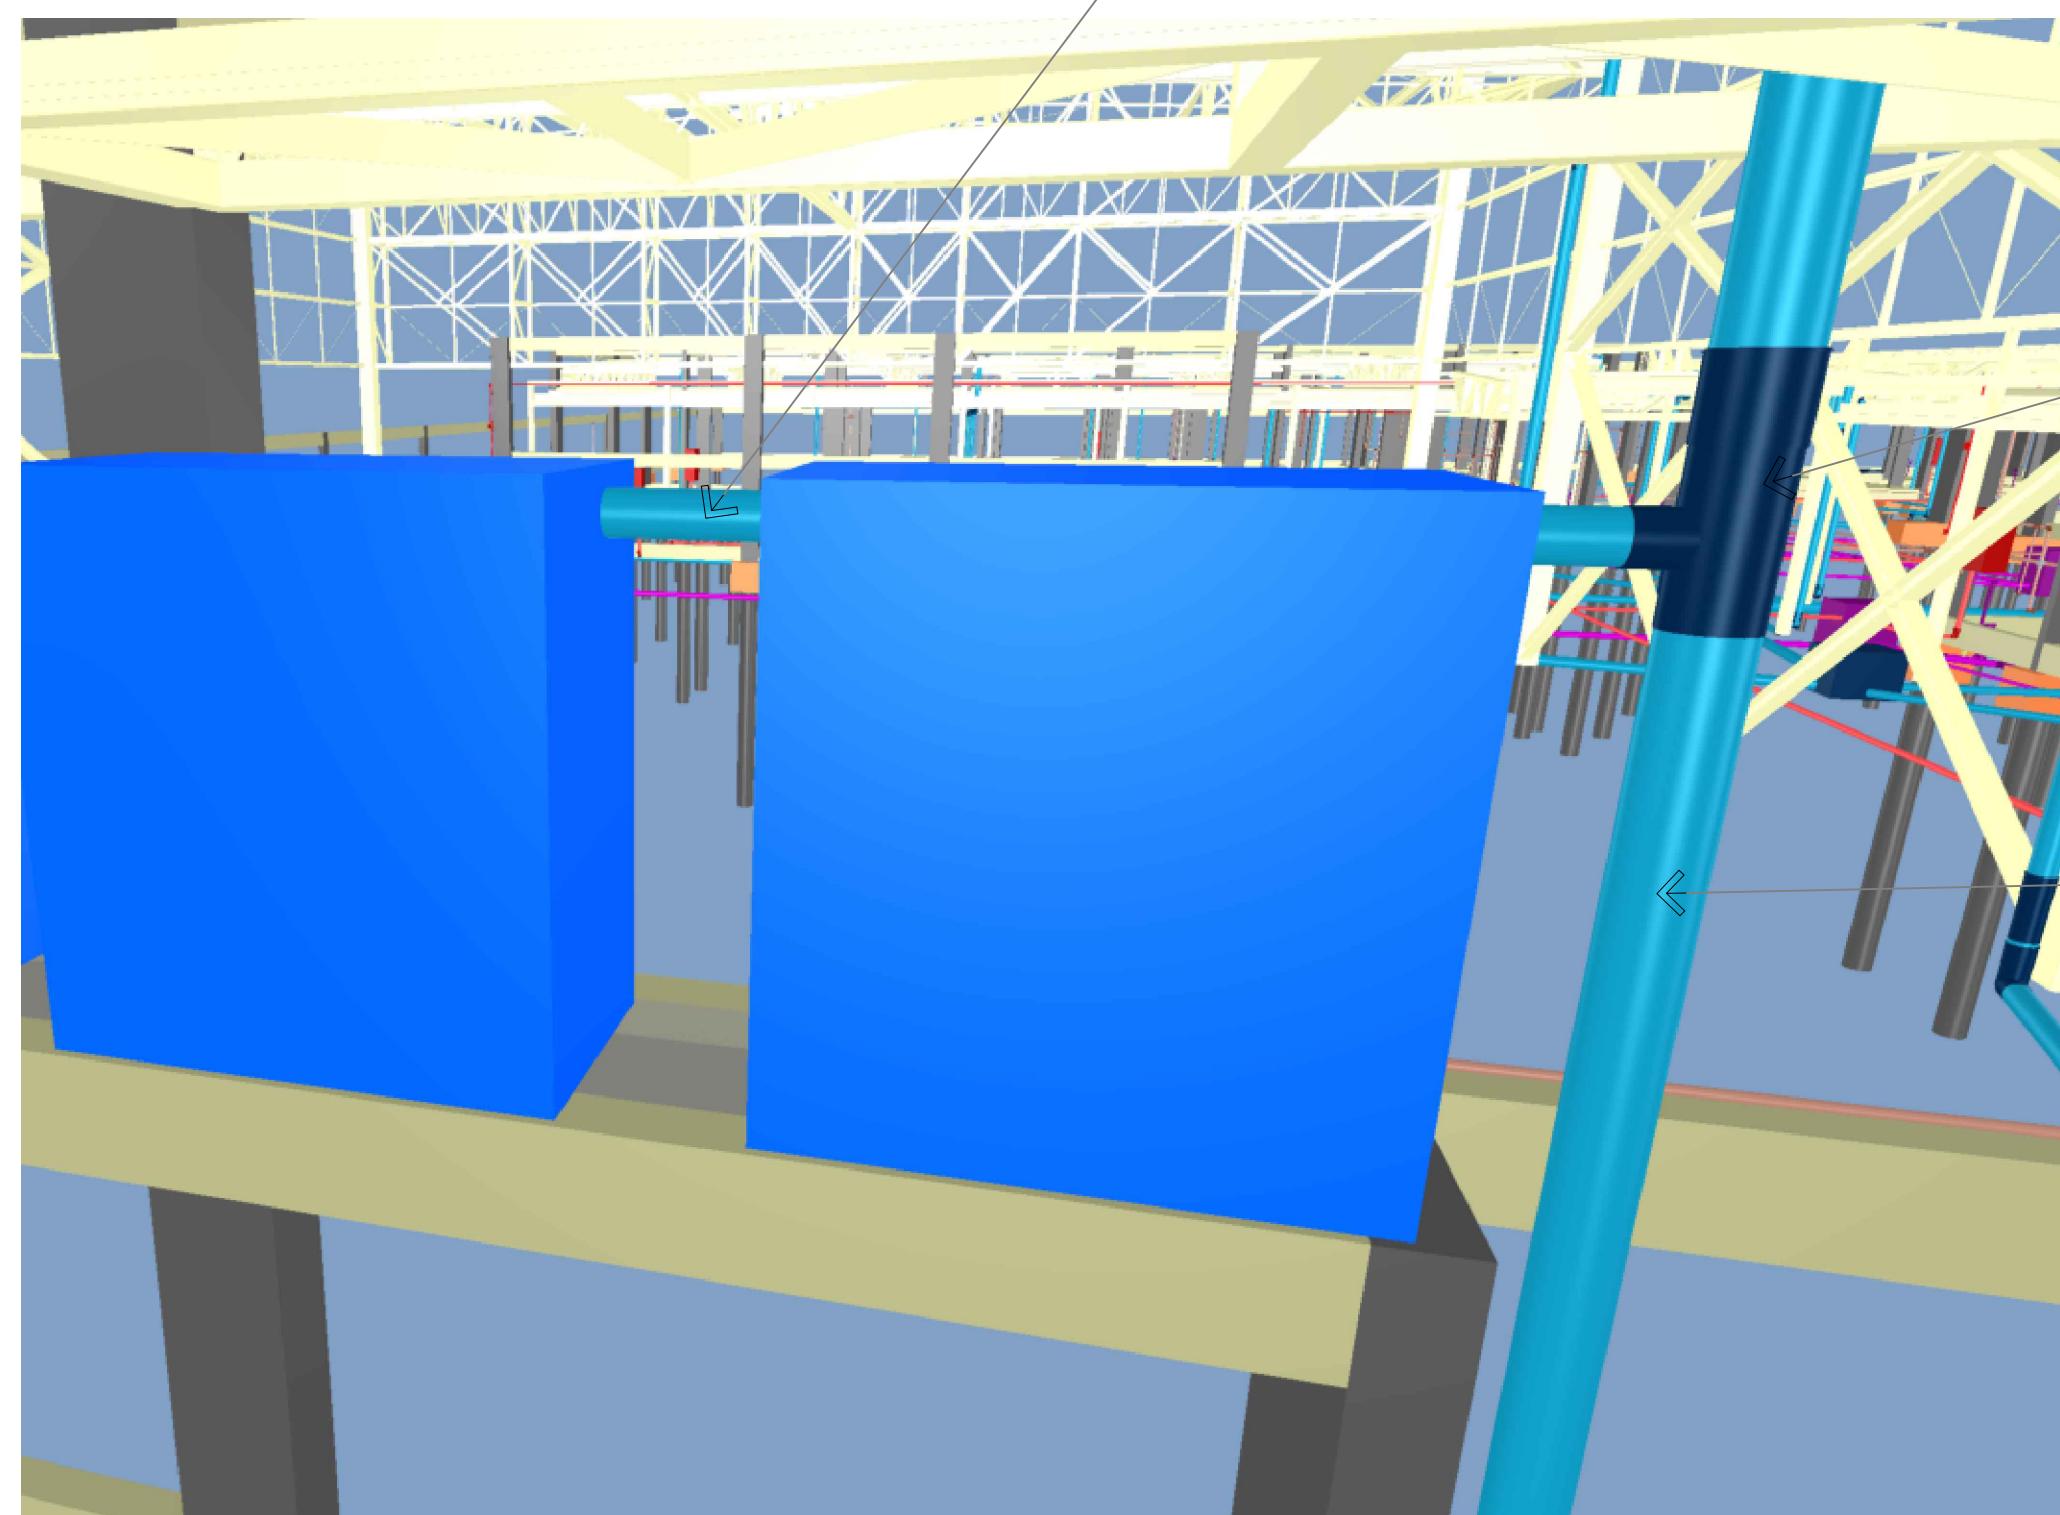

21 INTERLIGAÇÃO DAS CISTERNAS
SEM ESCALA

INTERLIGAÇÃO ENTRE AS CISTERNAS










FILTRO

EXTRAVASÃO

NOTAS GERAIS	
1. CONFERIR MEDIDAS EM OBRA	
2. MEDIDAS EM METRO EXCETO QUANDO INDICADO	
3. AS COTAS PREVALECEM SOBRE O DESENHO	
4. ESTE PROJETO FOI DESENVOLVIDO A PARTIR DO PROJETO DE ARQUITETURA	
5. PARA QUALQUER DÚVIDAS E/OU DIVERGÊNCIAS SINALLIZAR IMEDIATAMENTE	
NOTAS ESPECÍFICAS	
ÁGUAS PLUVIAIS	
1. EXECUTAR ESTE PROJETO JUNTAMENTE COM O PROJETO ESTRUTURAL	
2. ANTES DA CONCRETAGEM PREVER PASSAGEM PARA AS TUBULAÇÕES, DENTRO DOS LIMITES ESTABELECIDOS PELA NBR 6118:2014	
3. ALTERAÇÕES NESTE PROJETO SOMENTE COM AUTORIZAÇÃO EXPRESSA DO FNDE	
4. TODA A TUBULAÇÃO ATÉ 150 MM SERÁ EM PVC-A DIÂMETROS ACIMA DE 150 MM SERÃO EM VINÍLICO	
5. AS PROFUNDIDADES DAS CAIXAS DE INSPEÇÃO E POÇOS DE VISITA PODERÃO SER AJUSTADO CONFORME PERFIL DO TERRENO, DESDE QUE SEJAM GARANTIDAS AS INCLINAÇÕES MÍNIMAS PREVISTAS EM NORMAS	
6. CANAIS DE INSPEÇÃO DE ATÉ 1,00 METROS DE PROFUNDIDADE, SERÃO DE 60X60 cm. PROFUNDIDADES ACIMA DE 1,00 METROS DEVERÁ SER POÇO DE VISITA	
7. A REDE PLUVIAL DO TERRENO FOI REPRESENTADA NO NÍVEL FUNDAÇÃO PARA FACILITAR O ENTENDIMENTO DO PROJETO EM FUNÇÃO DOS DESVIOS DAS BLOCOS DE FUNDAÇÃO	
ESGOTO	
1. OS PROJETOS DEVEM SER ADAPTADOS TÉCNICAMENTE CONFORME AS NECESSIDADES MUNICIPAIS	
2. PARA COLETA DOS DEJETOS OBSERVAR POSTURAS MUNICIPAIS	
3. CASO SEJA NECESSÁRIA A ALARGAÇÃO DE PROJETO DE FOSSE E SANITÁRIO, ESTE FICARÁ A CARGO DO ENTE FEDERADO PARA ADAPTAÇÃO CONFORME O SOLO DA REGIÃO	
4. AS PROFUNDIDADES DAS CAIXAS DE INSPEÇÃO E POÇOS DE VISITA PODERÃO SER AJUSTADO CONFORME PERFIL DO TERRENO, DESDE QUE SEJAM GARANTIDAS AS INCLINAÇÕES MÍNIMAS PREVISTAS EM NORMAS	
5. CANAIS DE INSPEÇÃO DE ATÉ 1,00 METROS DE PROFUNDIDADE, SERÃO DE 60X60 cm. PROFUNDIDADES ACIMA DE 1,00 METROS DEVERÁ SER POÇO DE VISITA	
6. TODA A TUBULAÇÃO SERÁ EM PVC SÉRIE NORMAL	
REFERÊNCIAS	
- MEMORIAL DESCRITIVO E ESPECIFICAÇÕES TÉCNICAS	

CONTROLE DE REVISÕES		
Nº	DATA	DESCRIÇÃO

FNDE Fundo Nacional de Desenvolvimento Educação		MINISTÉRIO DA EDUCAÇÃO
PROJETO PADRÃO - FNDE		
PROPRIETÁRIO :		
ENDEREÇO :		
MUNICÍPIO - UF :		
PROPRIETÁRIO :		
RESP. TÉCNICO :		
AUTOR DO PROJETO :		
DLFO :	CREA :	
		RA :
OBSERVAÇÕES :		
ESCOLA 13 SALAS DE AULA - MODELO TÉRREO		
PROJETO DE INSTALAÇÕES		
COORDENAÇÃO CGEST - Coordenação Geral de Infraestrutura Educatonal	LANÇAMENTO PLUVIAL E ESGOTO DETALHES S11 AO S19 - CORTE 1	HEG
FORMATO A0	REVISÃO R.00	ESCALA INDICADA JAN/2022
		PRANCHA 04/07

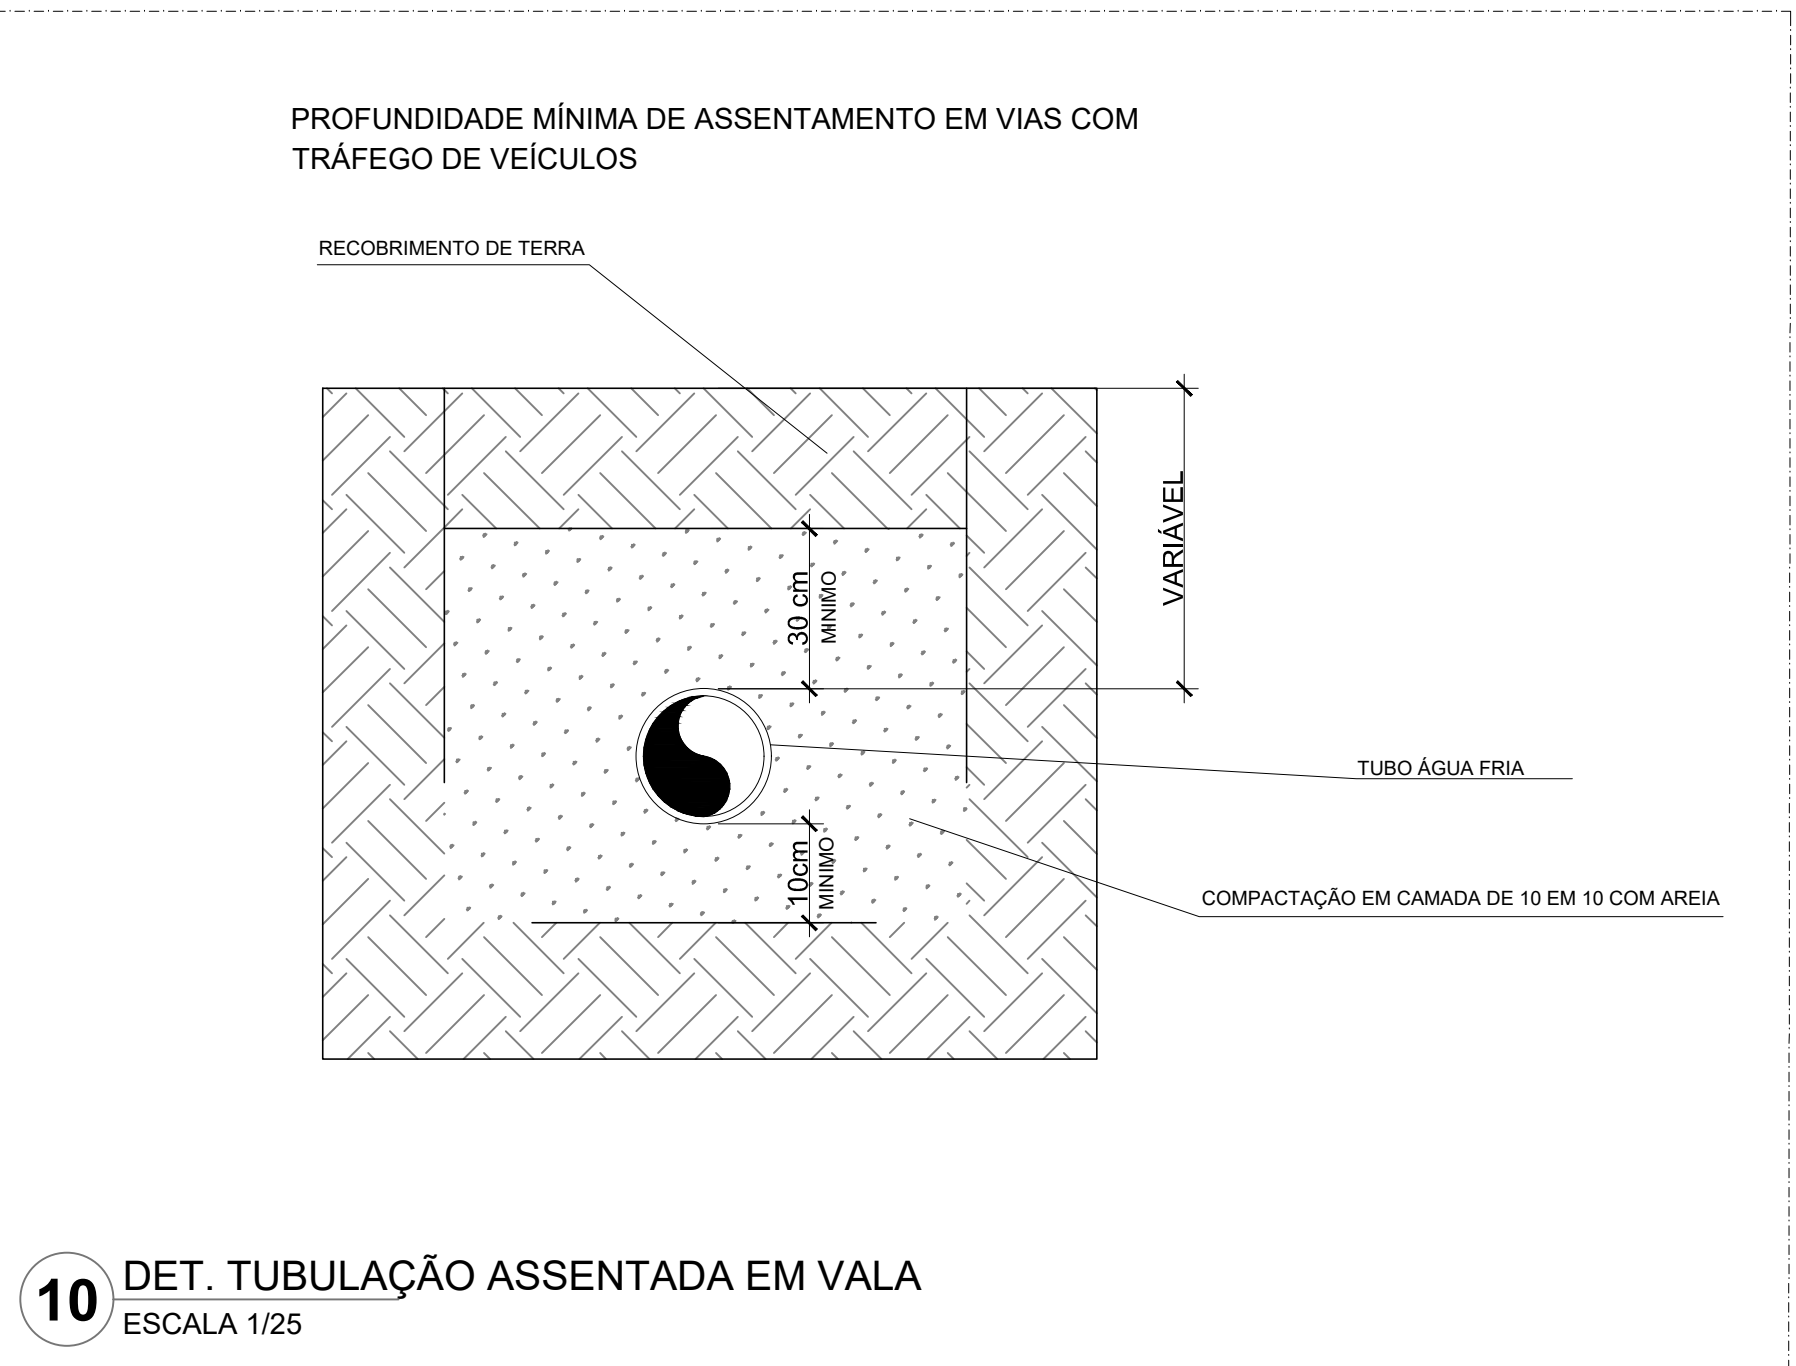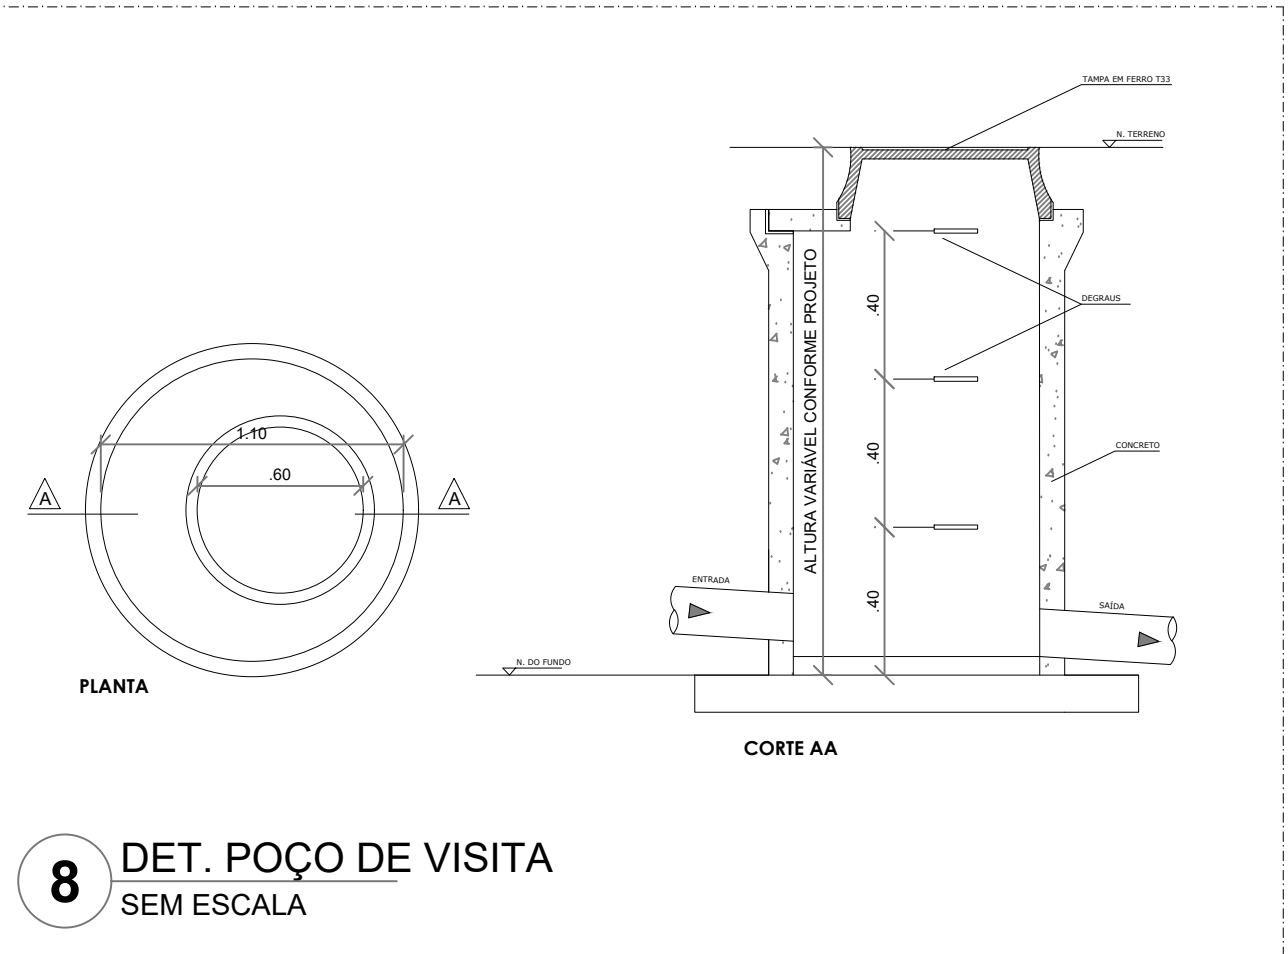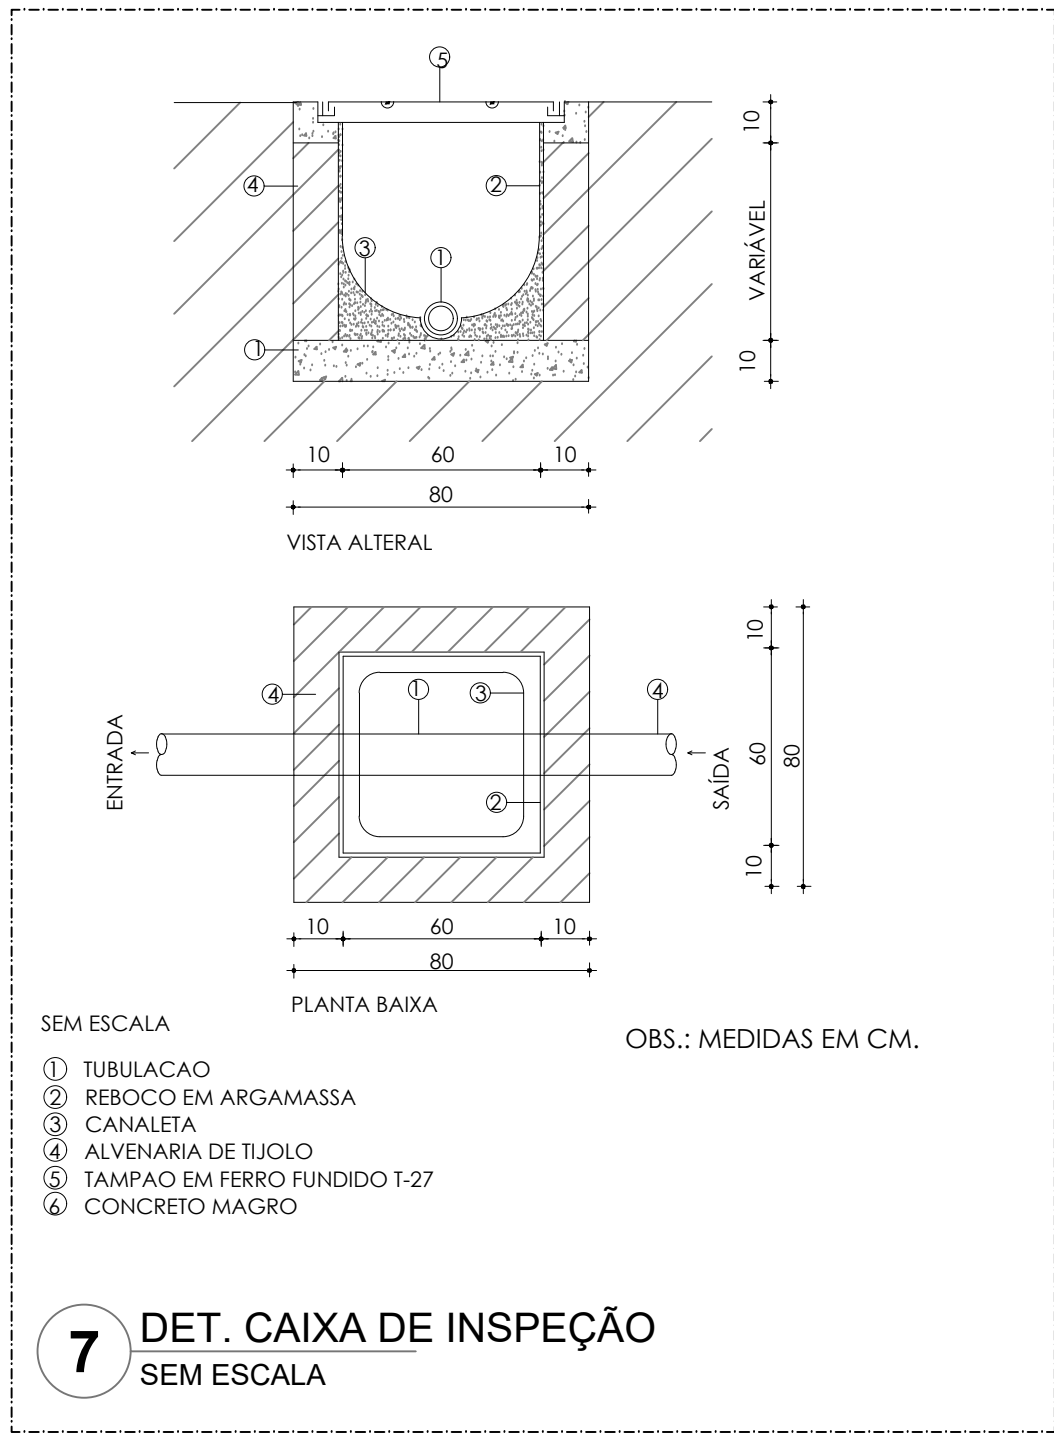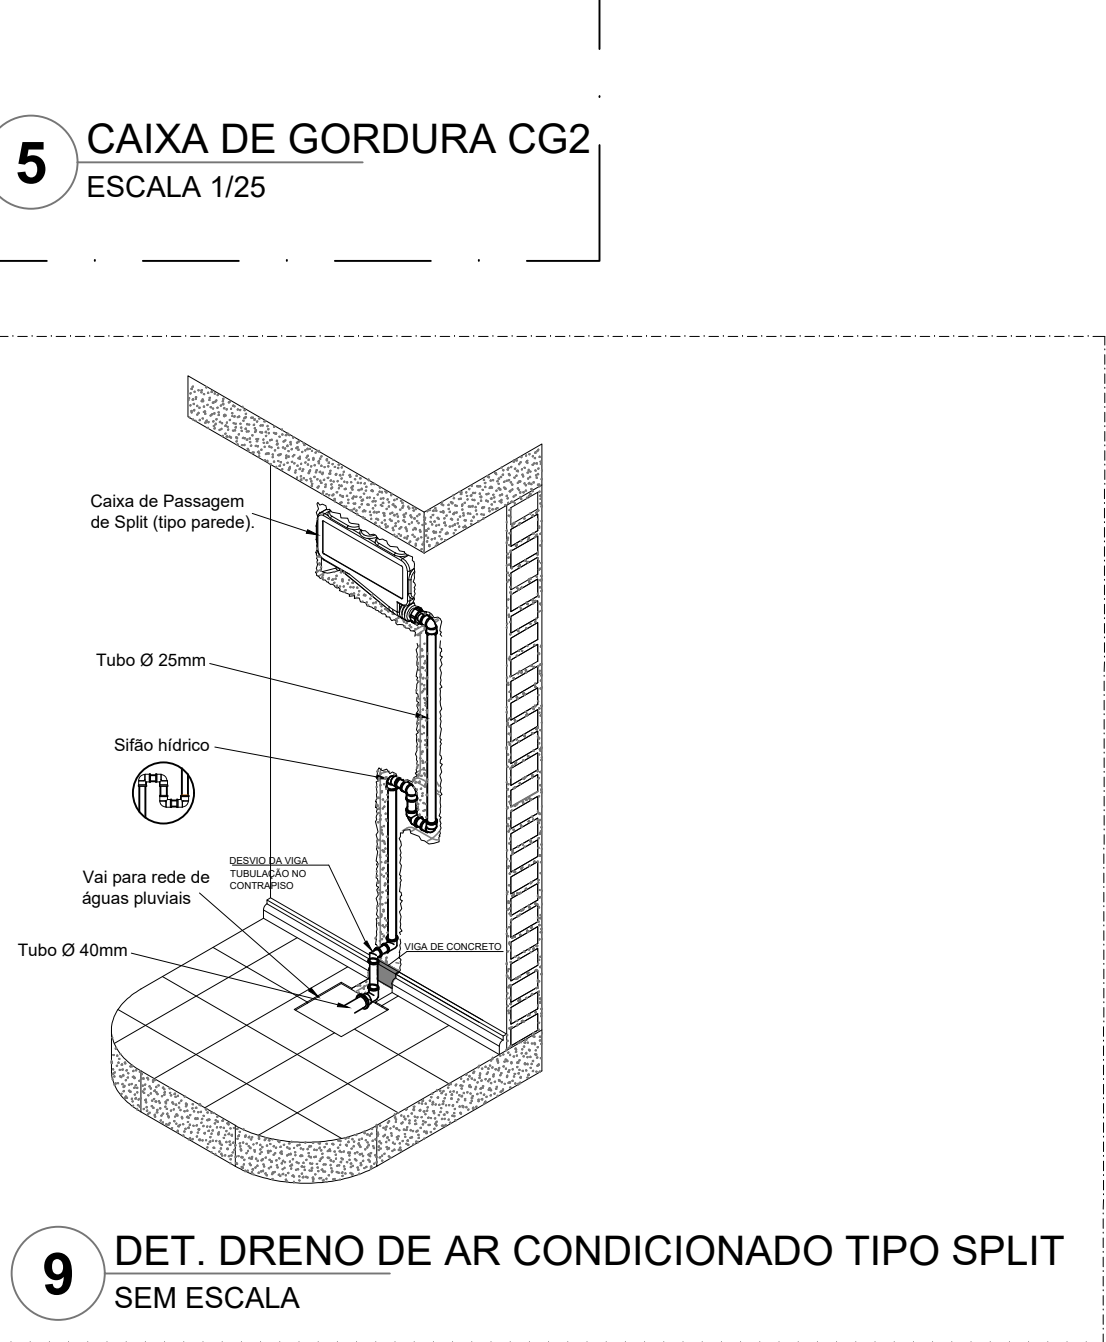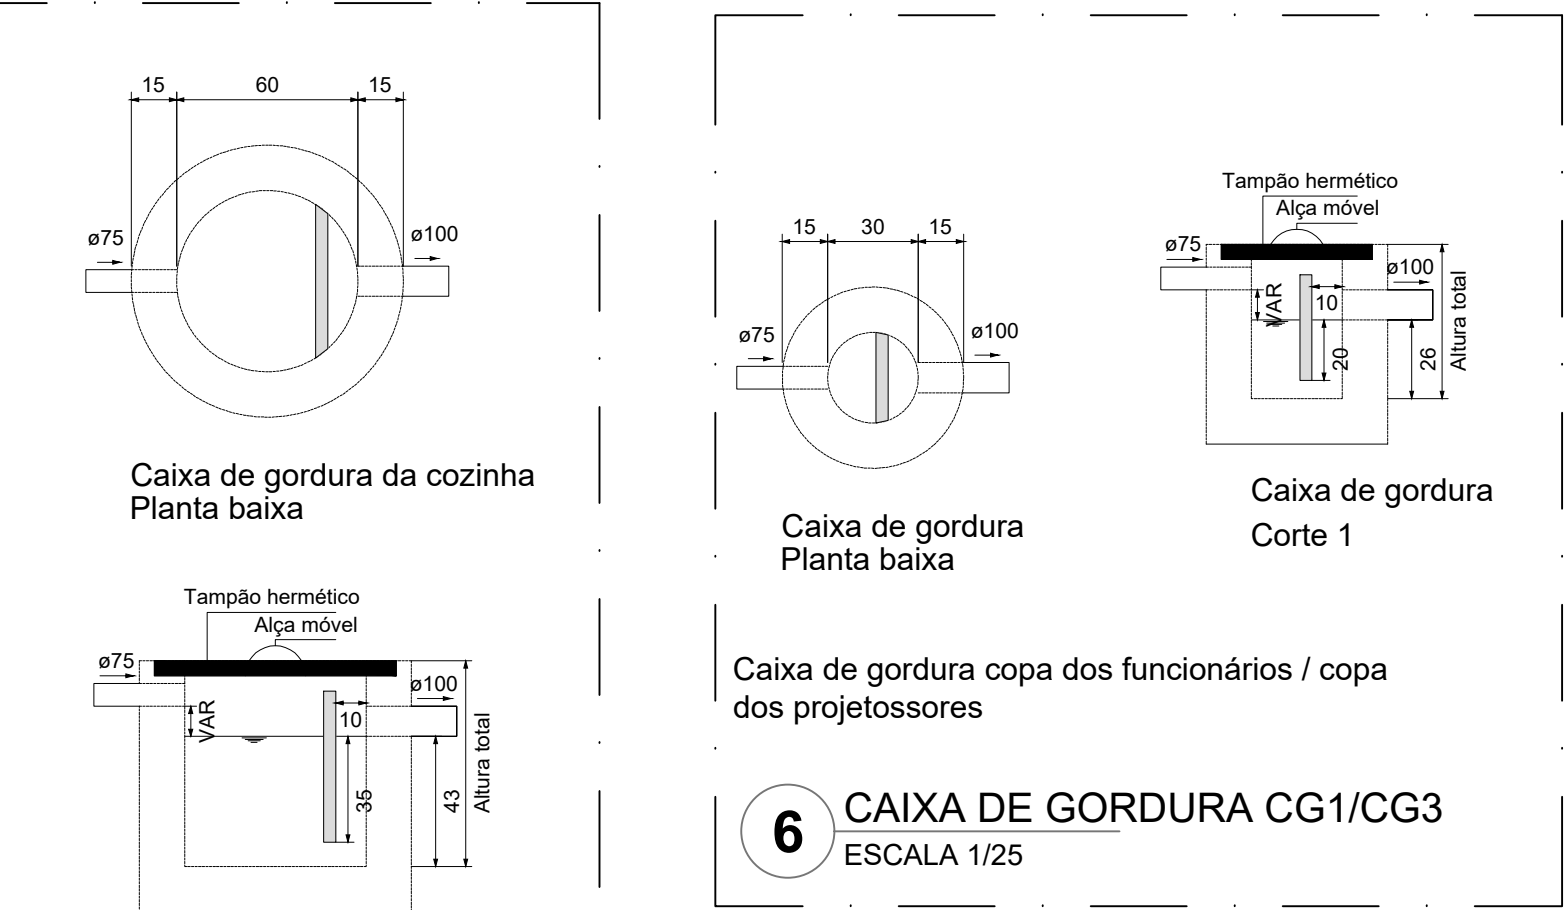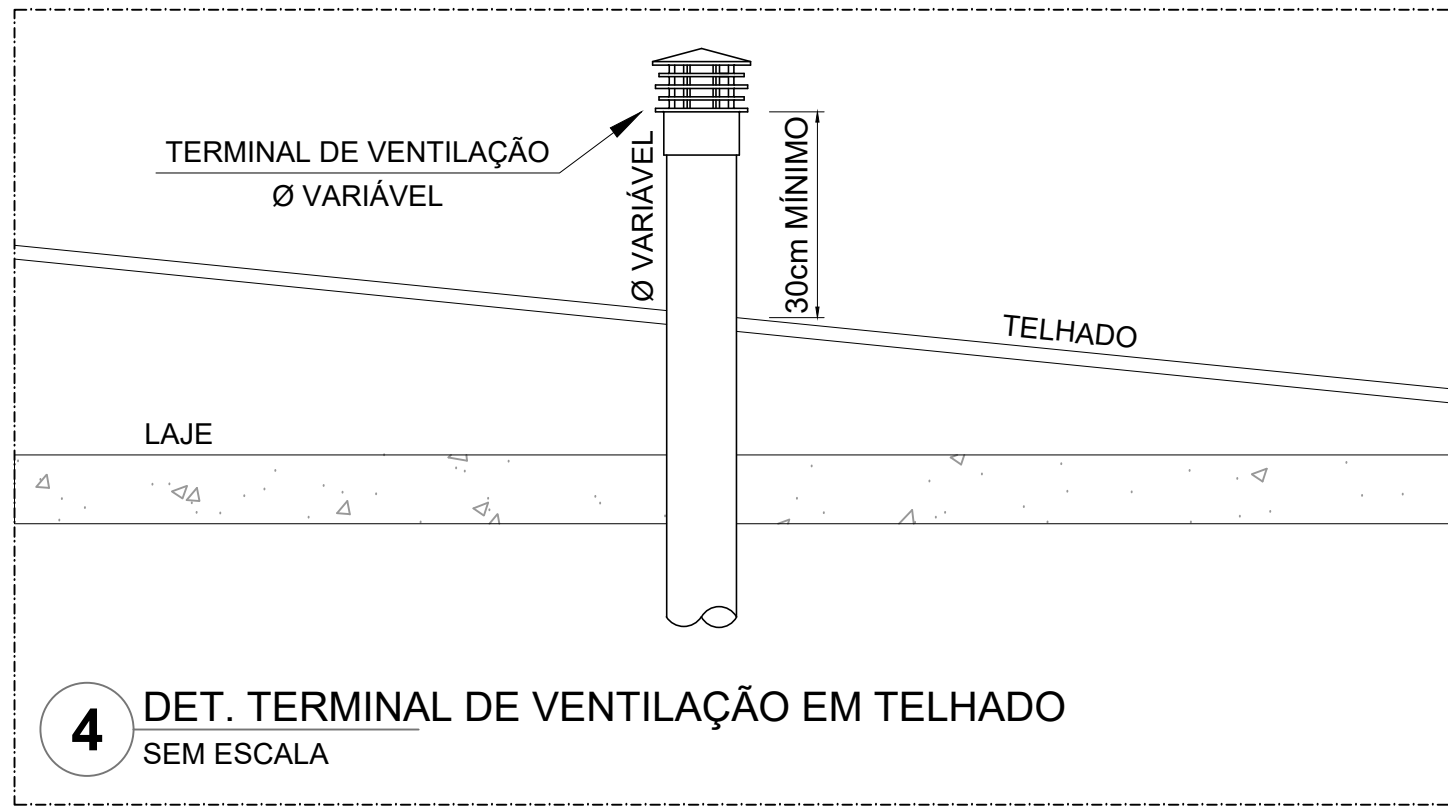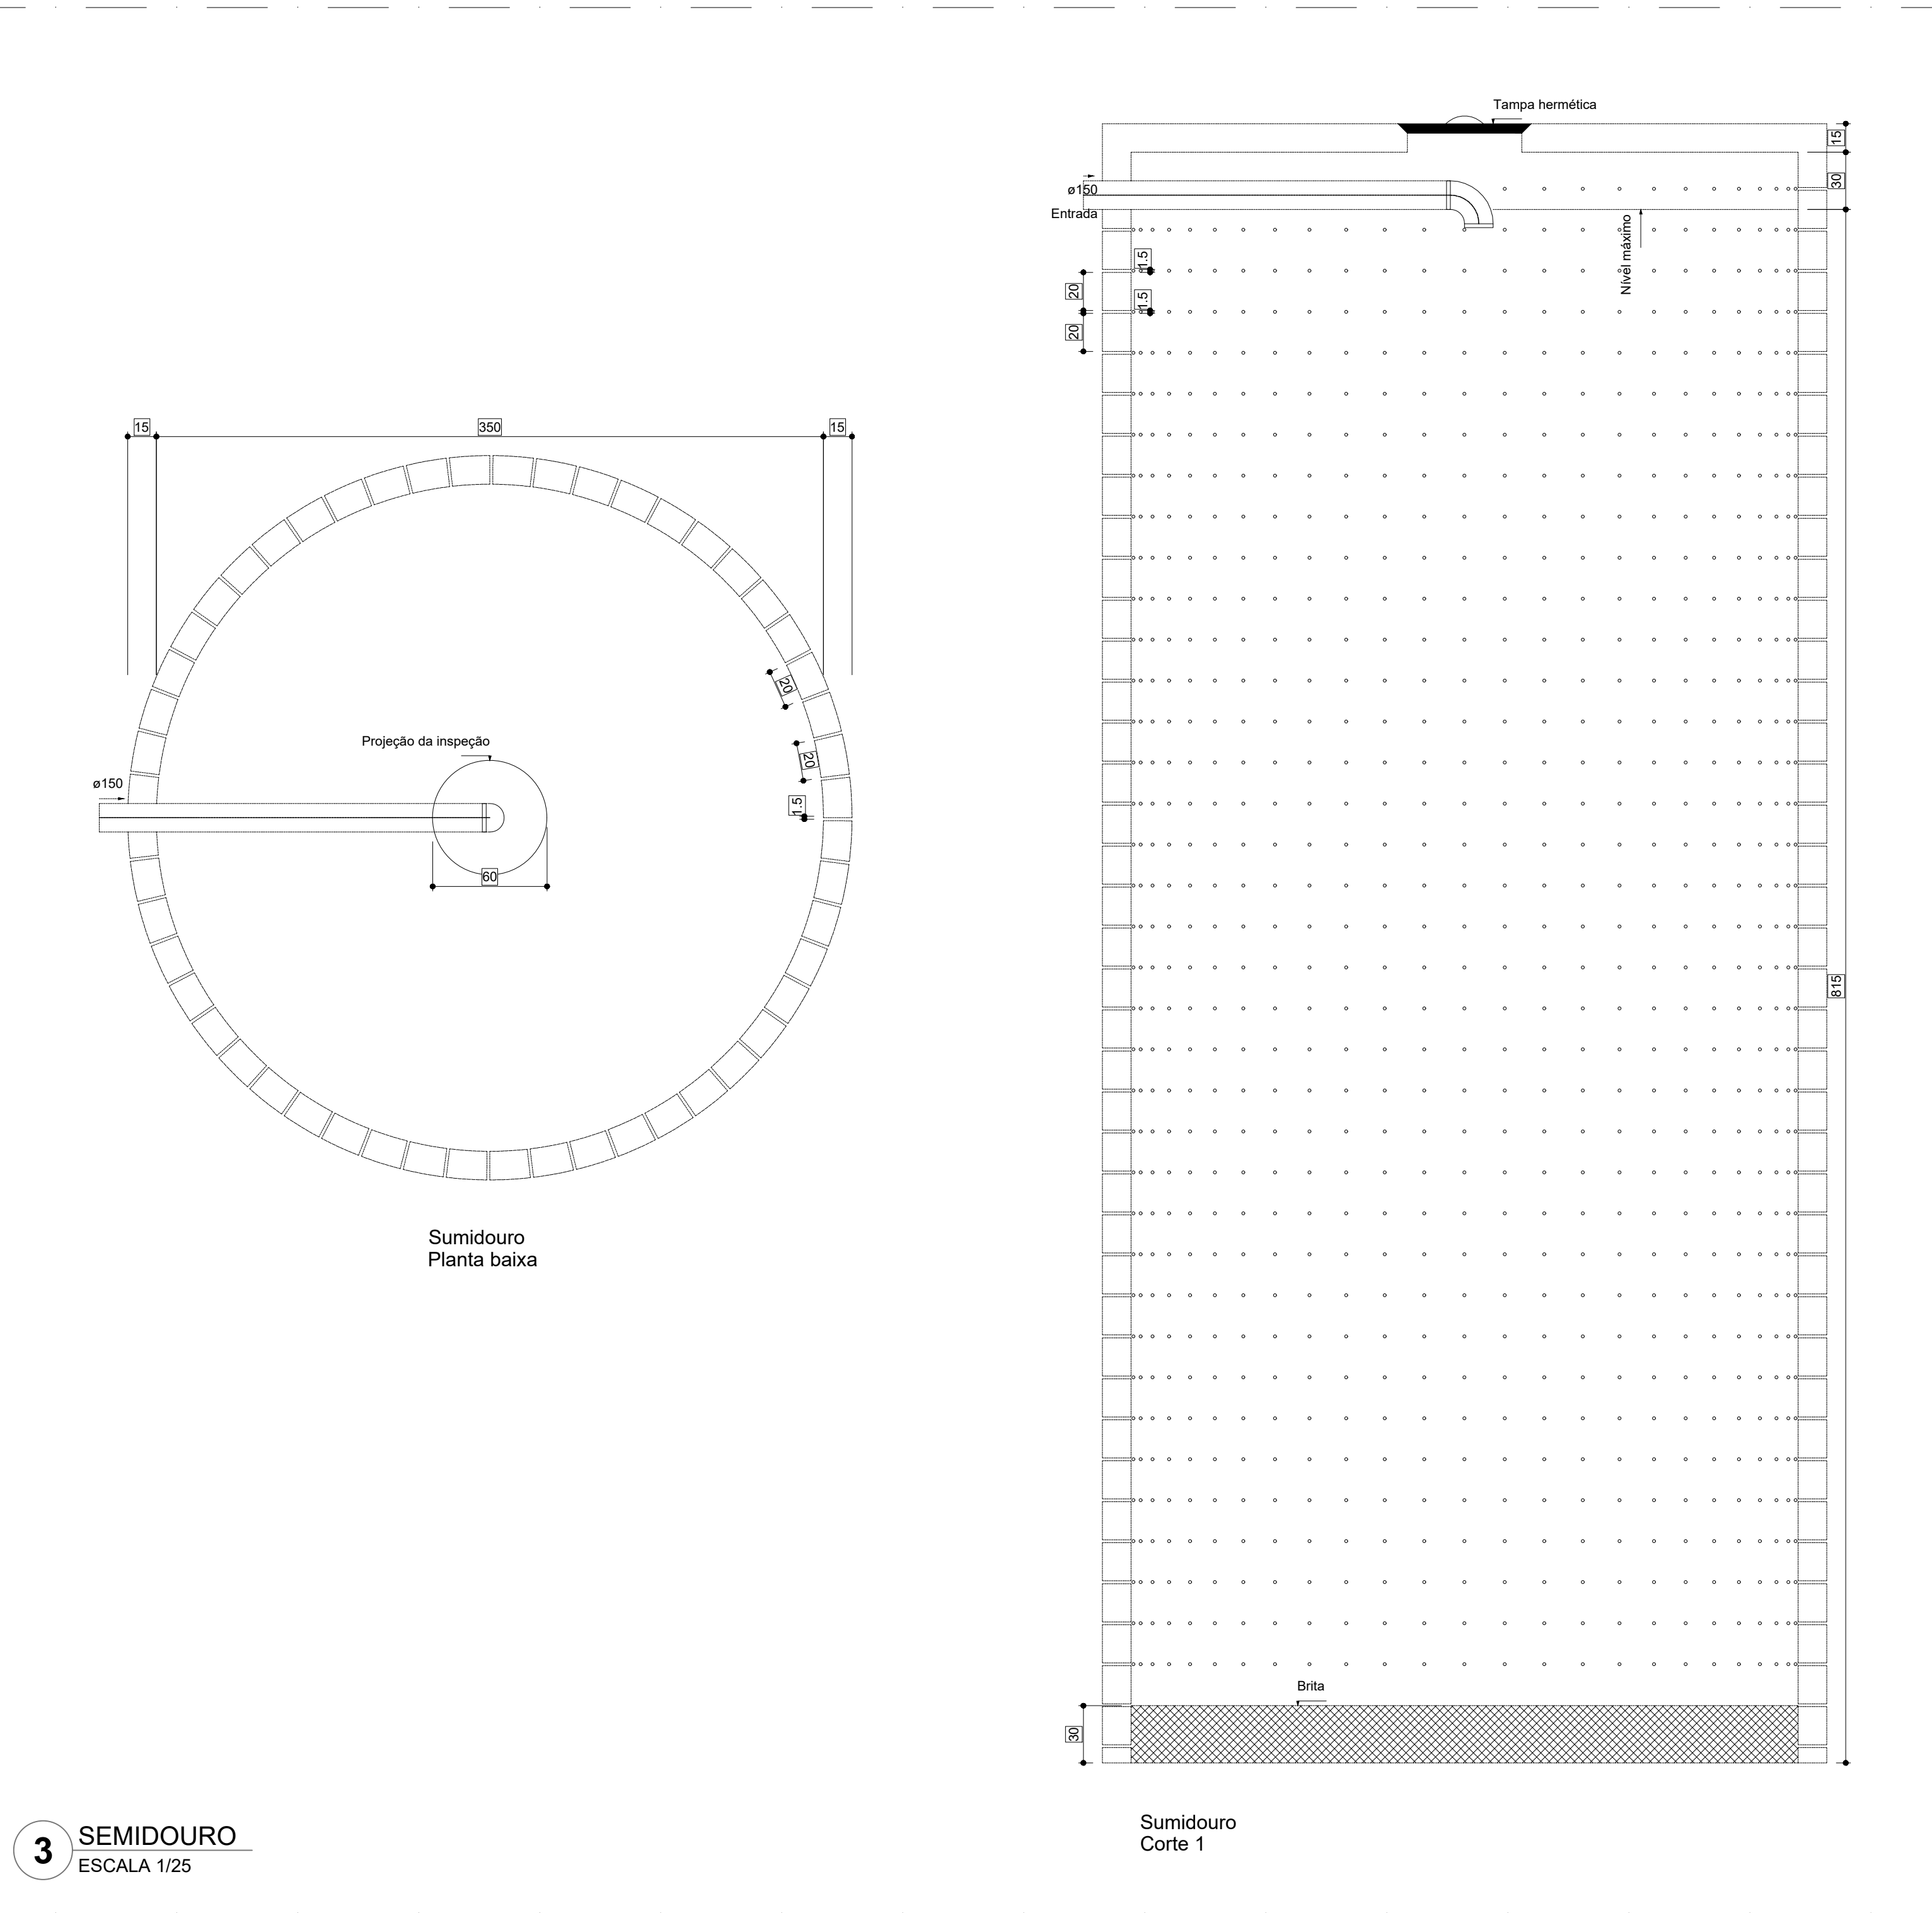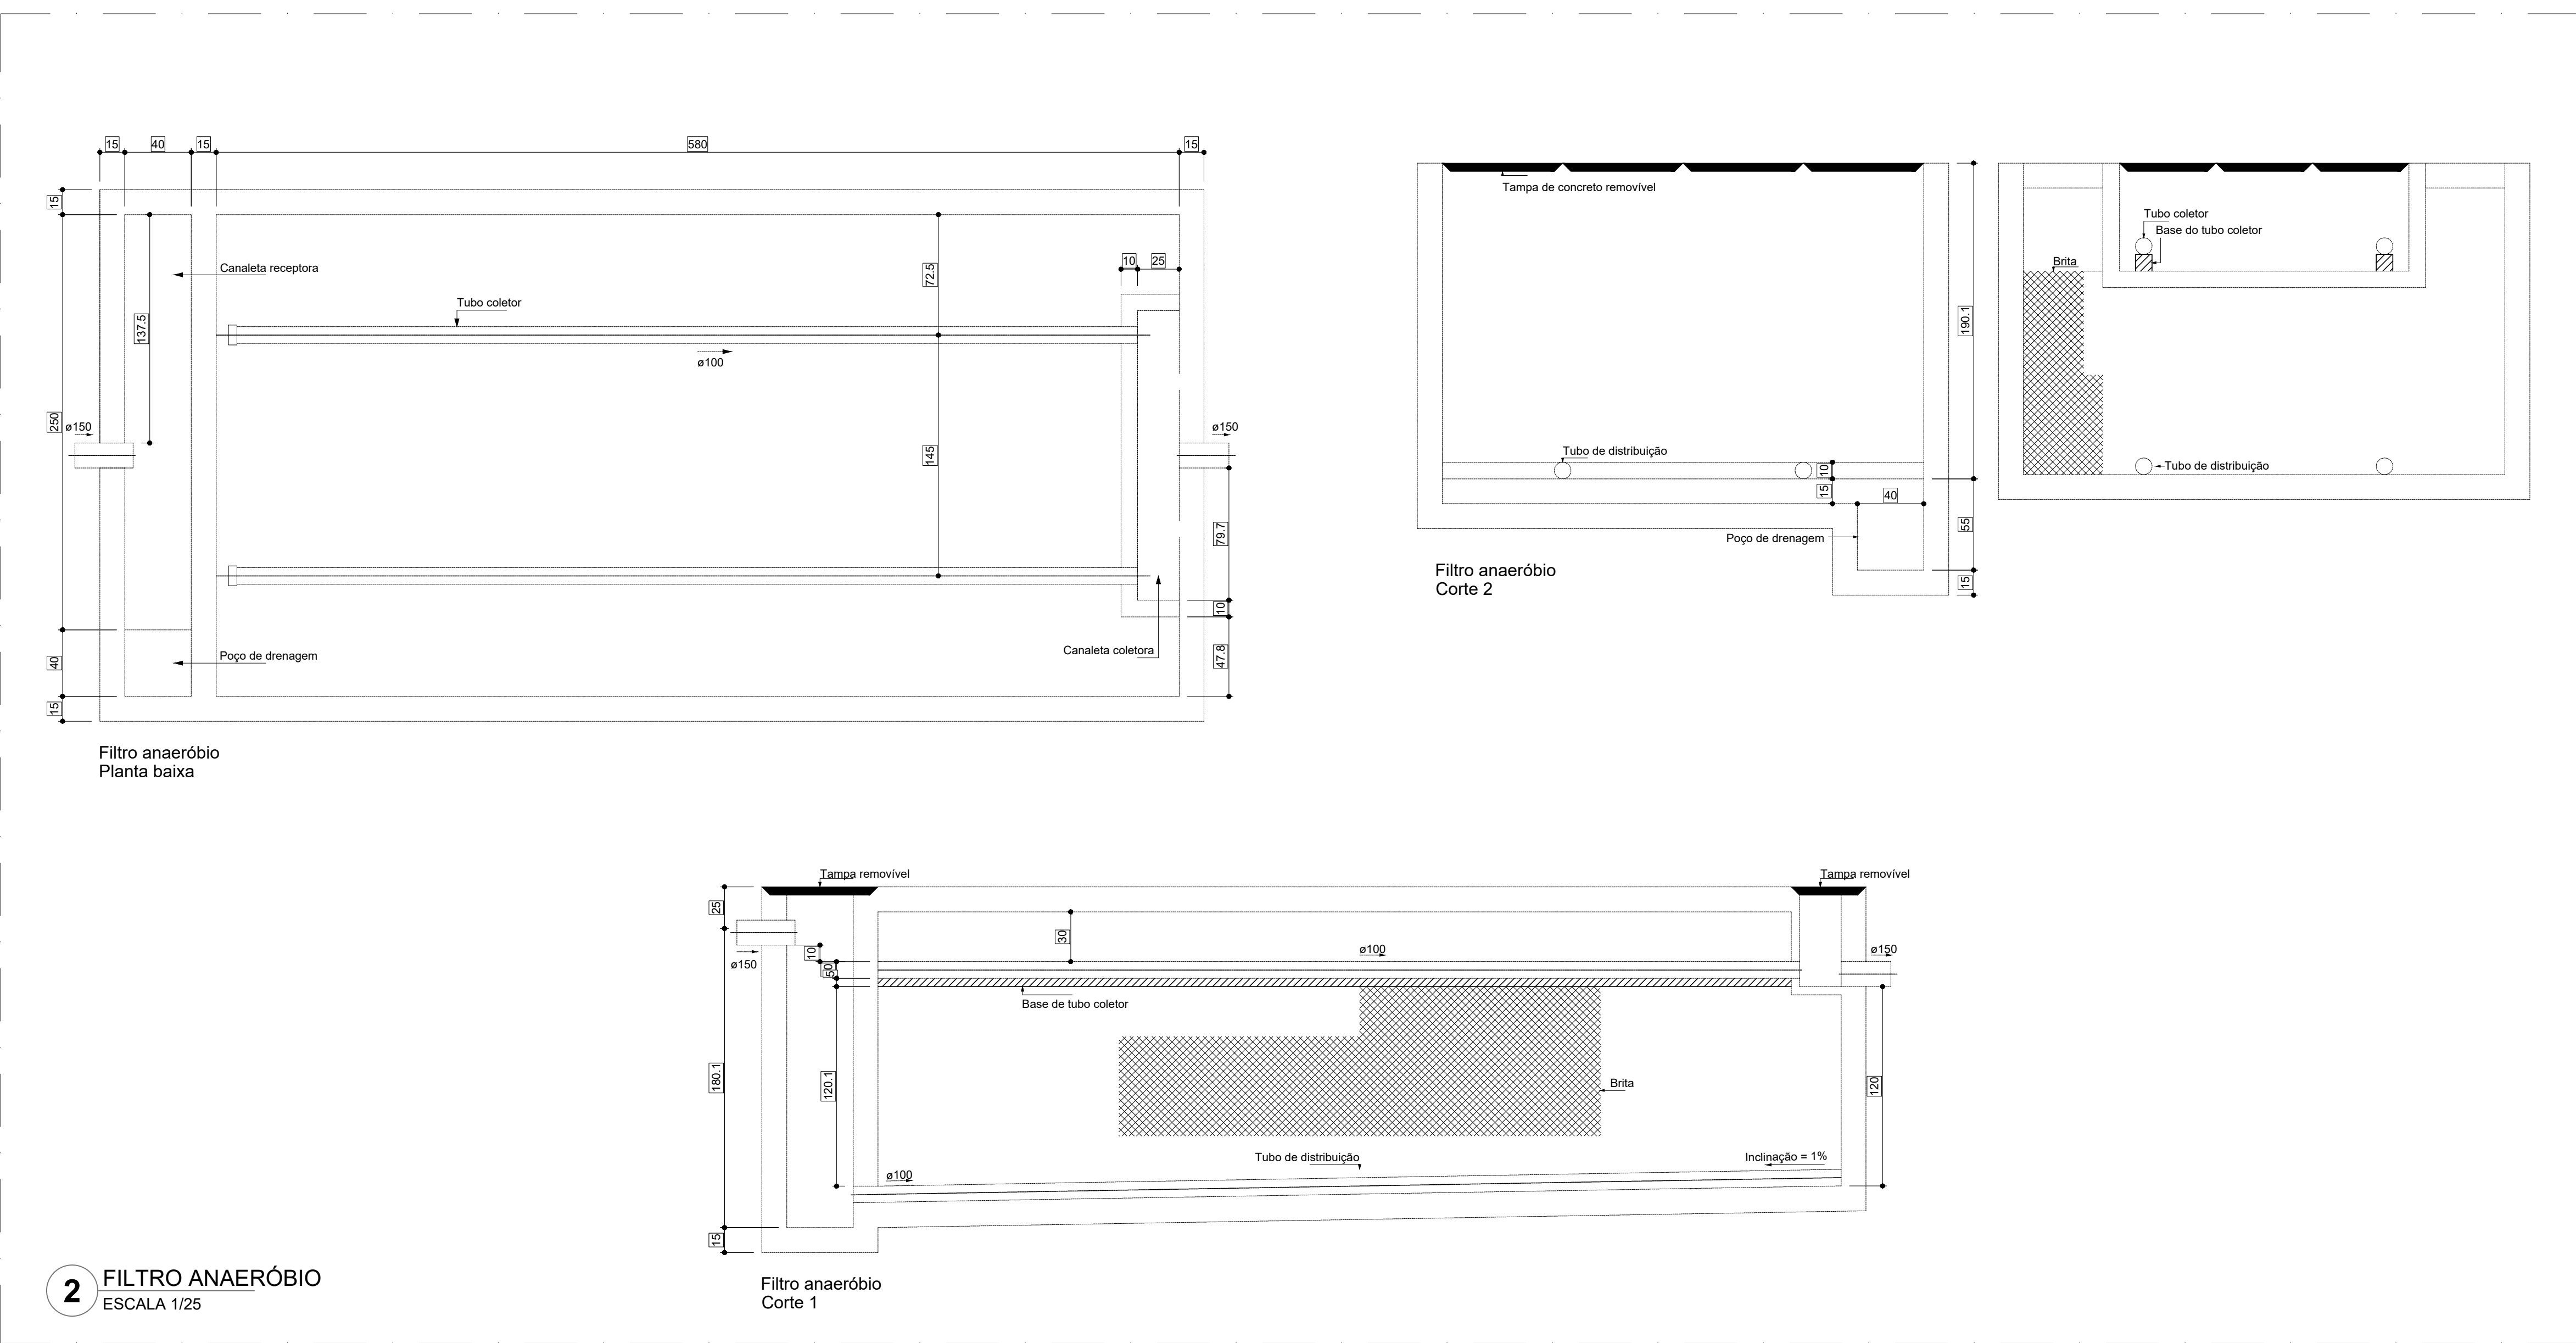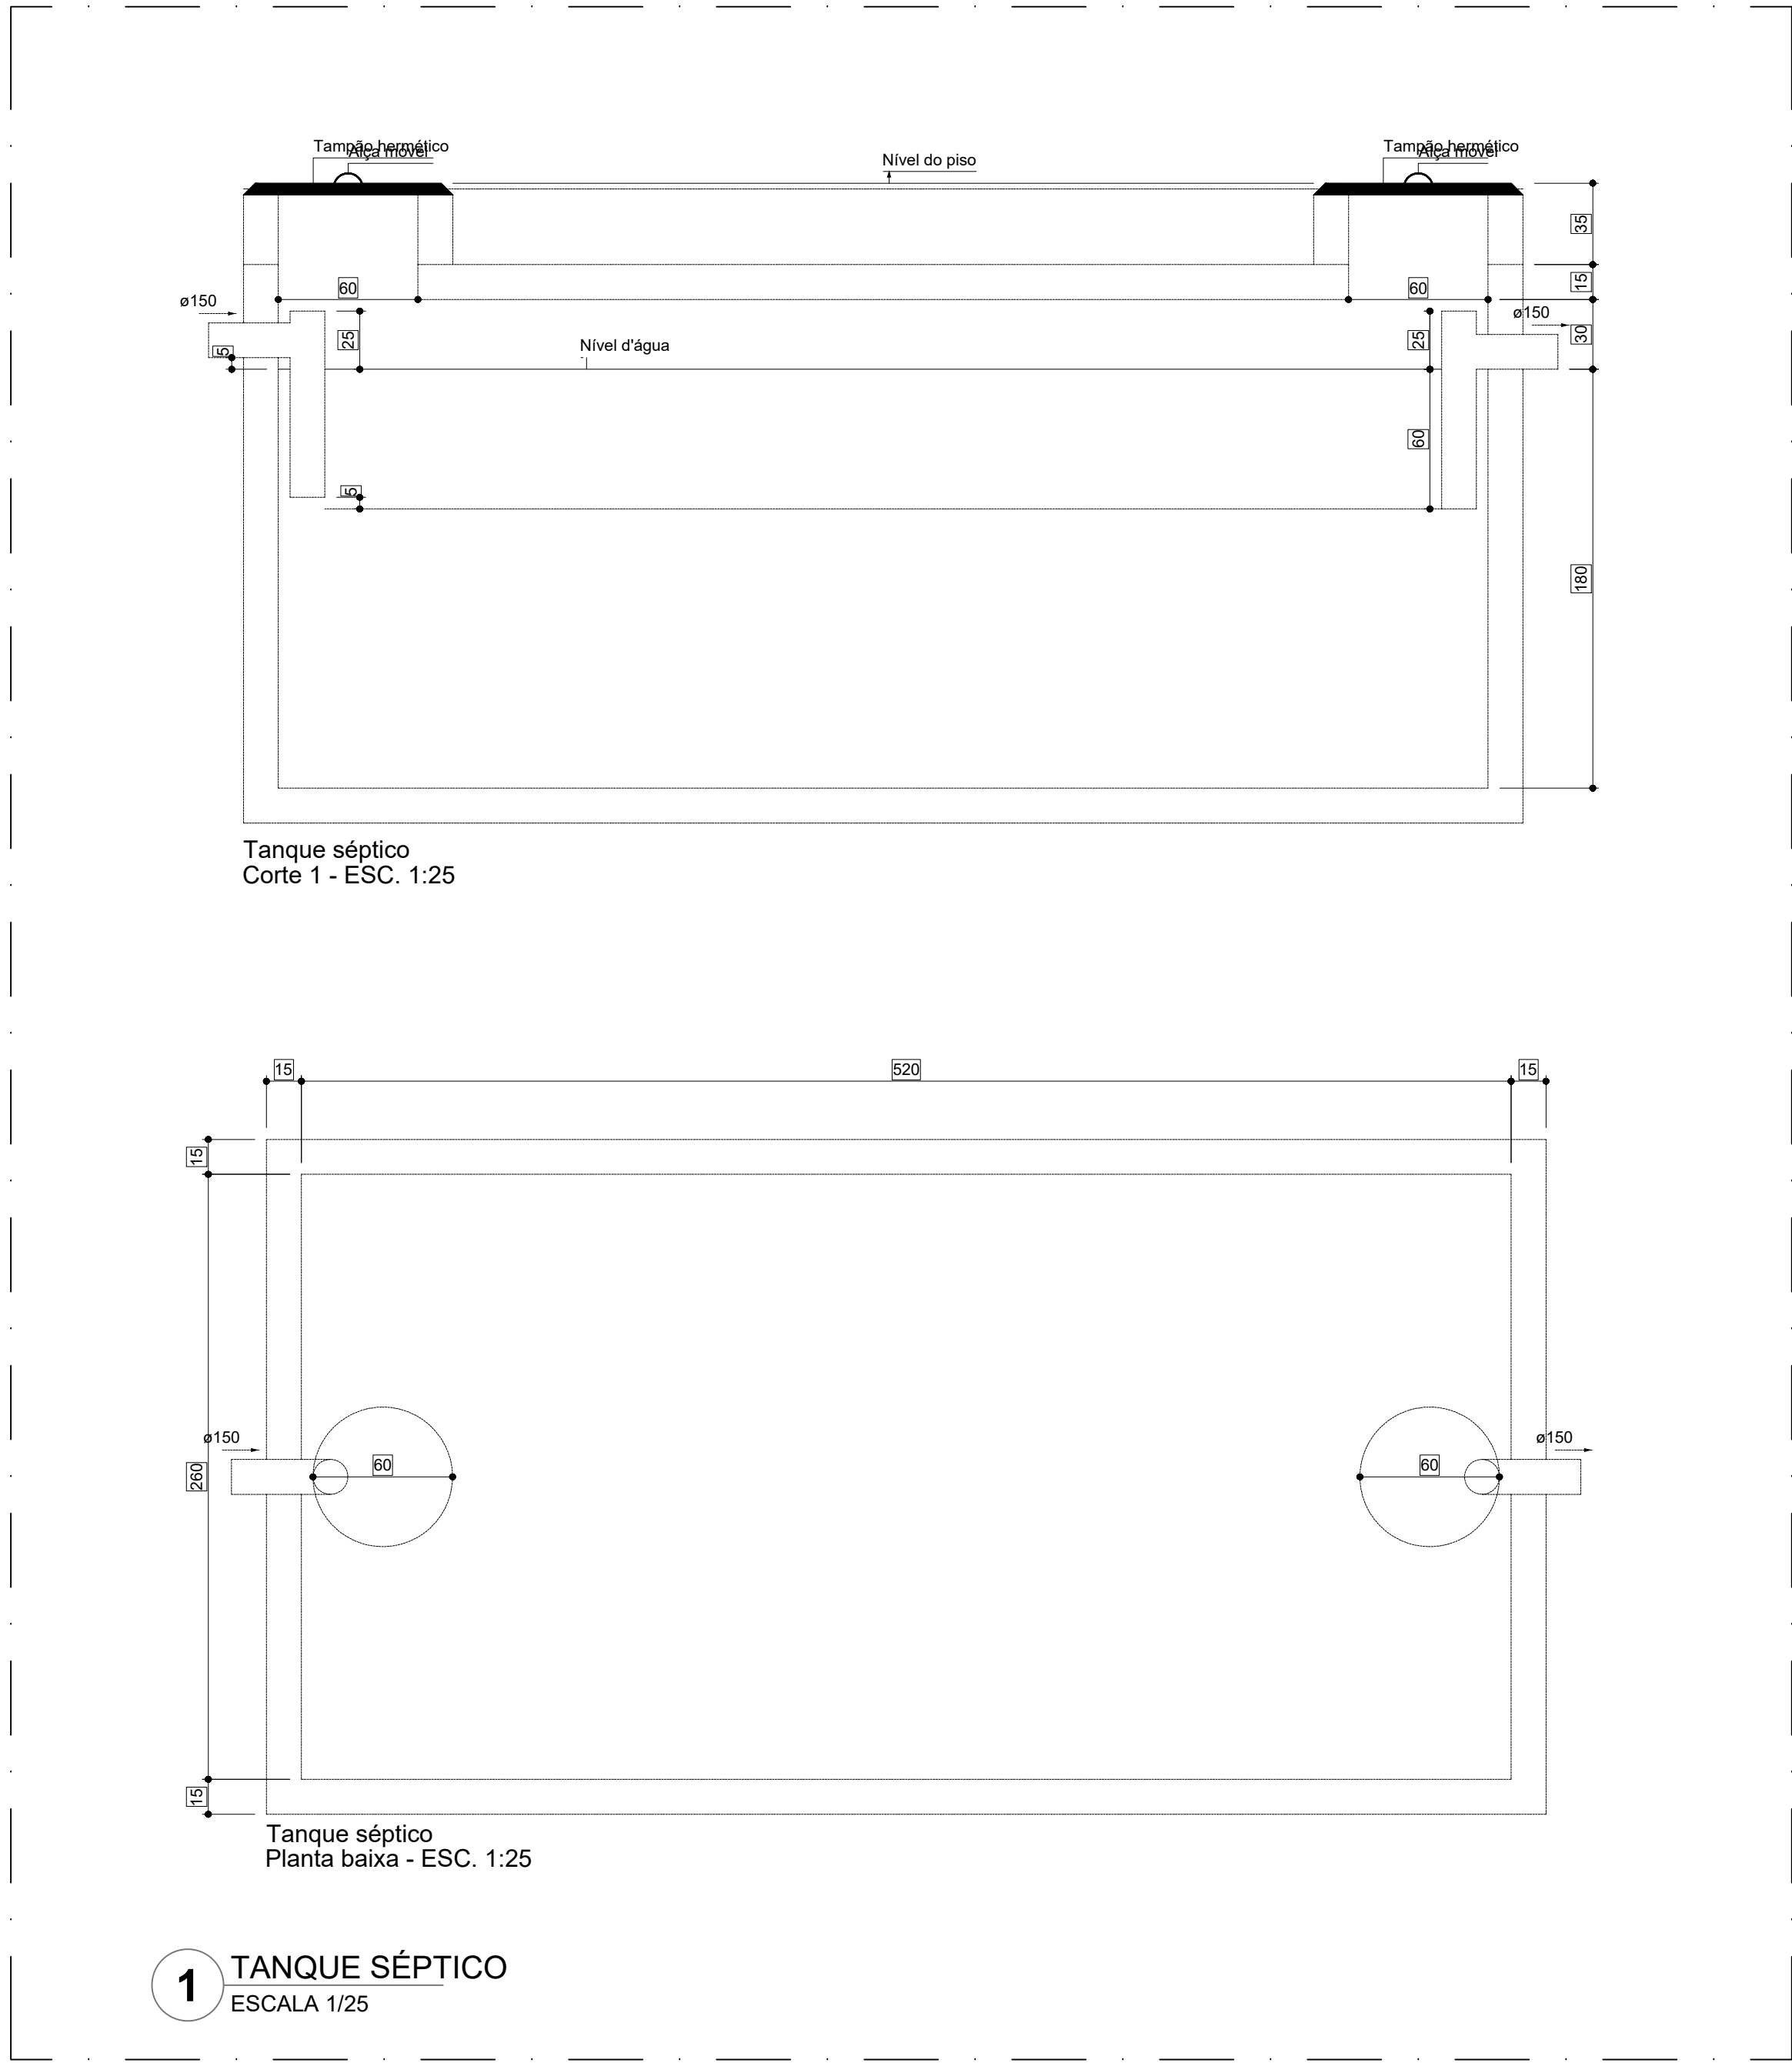

NOTAS GERAIS

1. CONFERIR MEDIDAS EM OBRA
2. MEDIDAS EM METRO, EXCETO QUANDO INDICADO
3. AS COTAS PREVALEM SOBRE O DESENHO
4. ESTE PROJETO FOI DESENVOLVIDO A PARTIR DO PROJETO DE ARQUITETURA
5. PARA QUANTIFICAR OBRAS E/OU DIVERGÊNCIAS SINALIZAR BASTANTE

NOTAS ESPECÍFICAS

ÁGUAS PLUVIAIS

1. EXECUTAR ESTE PROJETO JUNTAMENTE COM O PROJETO ESTRUTURAL
2. ANTES DA CONCRETAGEM PREVER PASSAGENS PARA AS TUBULAÇÕES, DENTRO DOS LIMITES ESTABELECIDOS PELA NBR 6118/2014
3. ALTERAÇÕES NESTE PROJETO SOMENTE COM AUTORIZAÇÃO EXPRESSA DO FINE
4. TODA A TUBULAÇÃO ATÉ 150 MM SERÁ EM PVC-R, DIÂMETROS ACIMA DE 150 MM SERÃO EM VINILFLO
5. AS PROFUNDIDADES DAS CAIXAS DE INSPEÇÃO E POÇOS DE VISITA PODERÃO SER AJUSTADAS CONFORME PERFIL DO TERRENO, DESDE QUE SEJAM GARANTIDAS AS INCLINAÇÕES MÍNIMAS PREVISTAS EM NORMAS
6. CAIXAS DE INSPEÇÃO DE ATÉ 1,00 METROS DE PROFUNDIDADE SERÃO DE 60x60 cm, PROFUNDIDADES ACIMA DE 1,00 METROS DEVERÃO SER POÇOS DE VISITA
7. A REDE PLUVIAL DO TERRENO FOI REPRESENTADA NO NÍVEL FUNDAÇÃO PARA FACILITAR O ENTENDIMENTO DO PROJETO EM FUNÇÃO DOS DESVIOS DAS BLOCOS DE FUNDAÇÃO


ESGOTO

1. OS PROJETO DEVERÃO SER ADAPTADOS TECNICAMENTE CONFORME AS NECESSIDADES MUNICIPAIS
2. PARA COLETA DOS DEJETOS OBSERVAR POSTURAS MUNICIPAIS
3. CASO SEJA NECESSÁRIA A ELABORAÇÃO DE PROJETO DE FOSSE E SUMIDOURO, ESTE FICARÁ A CARGO DO ENTE FEDERADO PARA ADAPTAÇÃO CONFORME O SOLO DA REGIÃO
4. AS PROFUNDIDADES DAS CAIXAS DE INSPEÇÃO E POÇOS DE VISITA PODERÃO SER AJUSTADAS CONFORME PERFIL DO TERRENO, DESDE QUE SEJAM GARANTIDAS AS INCLINAÇÕES MÍNIMAS PREVISTAS EM NORMAS
5. CAIXAS DE INSPEÇÃO DE ATÉ 1,00 METROS DE PROFUNDIDADE SERÃO DE 60x60 cm, PROFUNDIDADES ACIMA DE 1,00 METROS DEVERÃO SER POÇOS DE VISITA
6. TODA A TUBULAÇÃO SERÁ EM PVC SÉRIE NORMAL

REFERÊNCIAS

- MEMORIAL DESCRITIVO E ESPECIFICAÇÕES TÉCNICAS

CONTROLE DE REVISÕES		
Nº	DATA	DESCRIÇÃO
FNDE Fundo Nacional de Desenvolvimento da Educação		
MINISTÉRIO DA EDUCAÇÃO		
PROJETO PADRÃO - FNDE		
PROPRIETÁRIO: _____		
ENDEREÇO: _____		
MUNICÍPIO - UF: _____		
PROPRIETÁRIO: _____		
RESP. TÉCNICO: _____ CREA: _____		
AUTOR DO PROJETO: _____ CAU: _____		
DLFO		CREA
		RA
OBSERVAÇÕES: _____		
ESCOLA 13 SALAS DE AULA - MODELO TÉRREO		
PROJETO DE INSTALAÇÕES		
COORDENAÇÃO CGEST - Coordenação Geral de Infraestrutura Educacional		DETALHES CONSTRUTIVOS GERAIS
HEG		
FORMATO: 1050X654	REVISÃO: R.00	ESCALA: INDICADA
	DATA EMISSÃO: JAN/2022	PRÓXIMA: 05/07

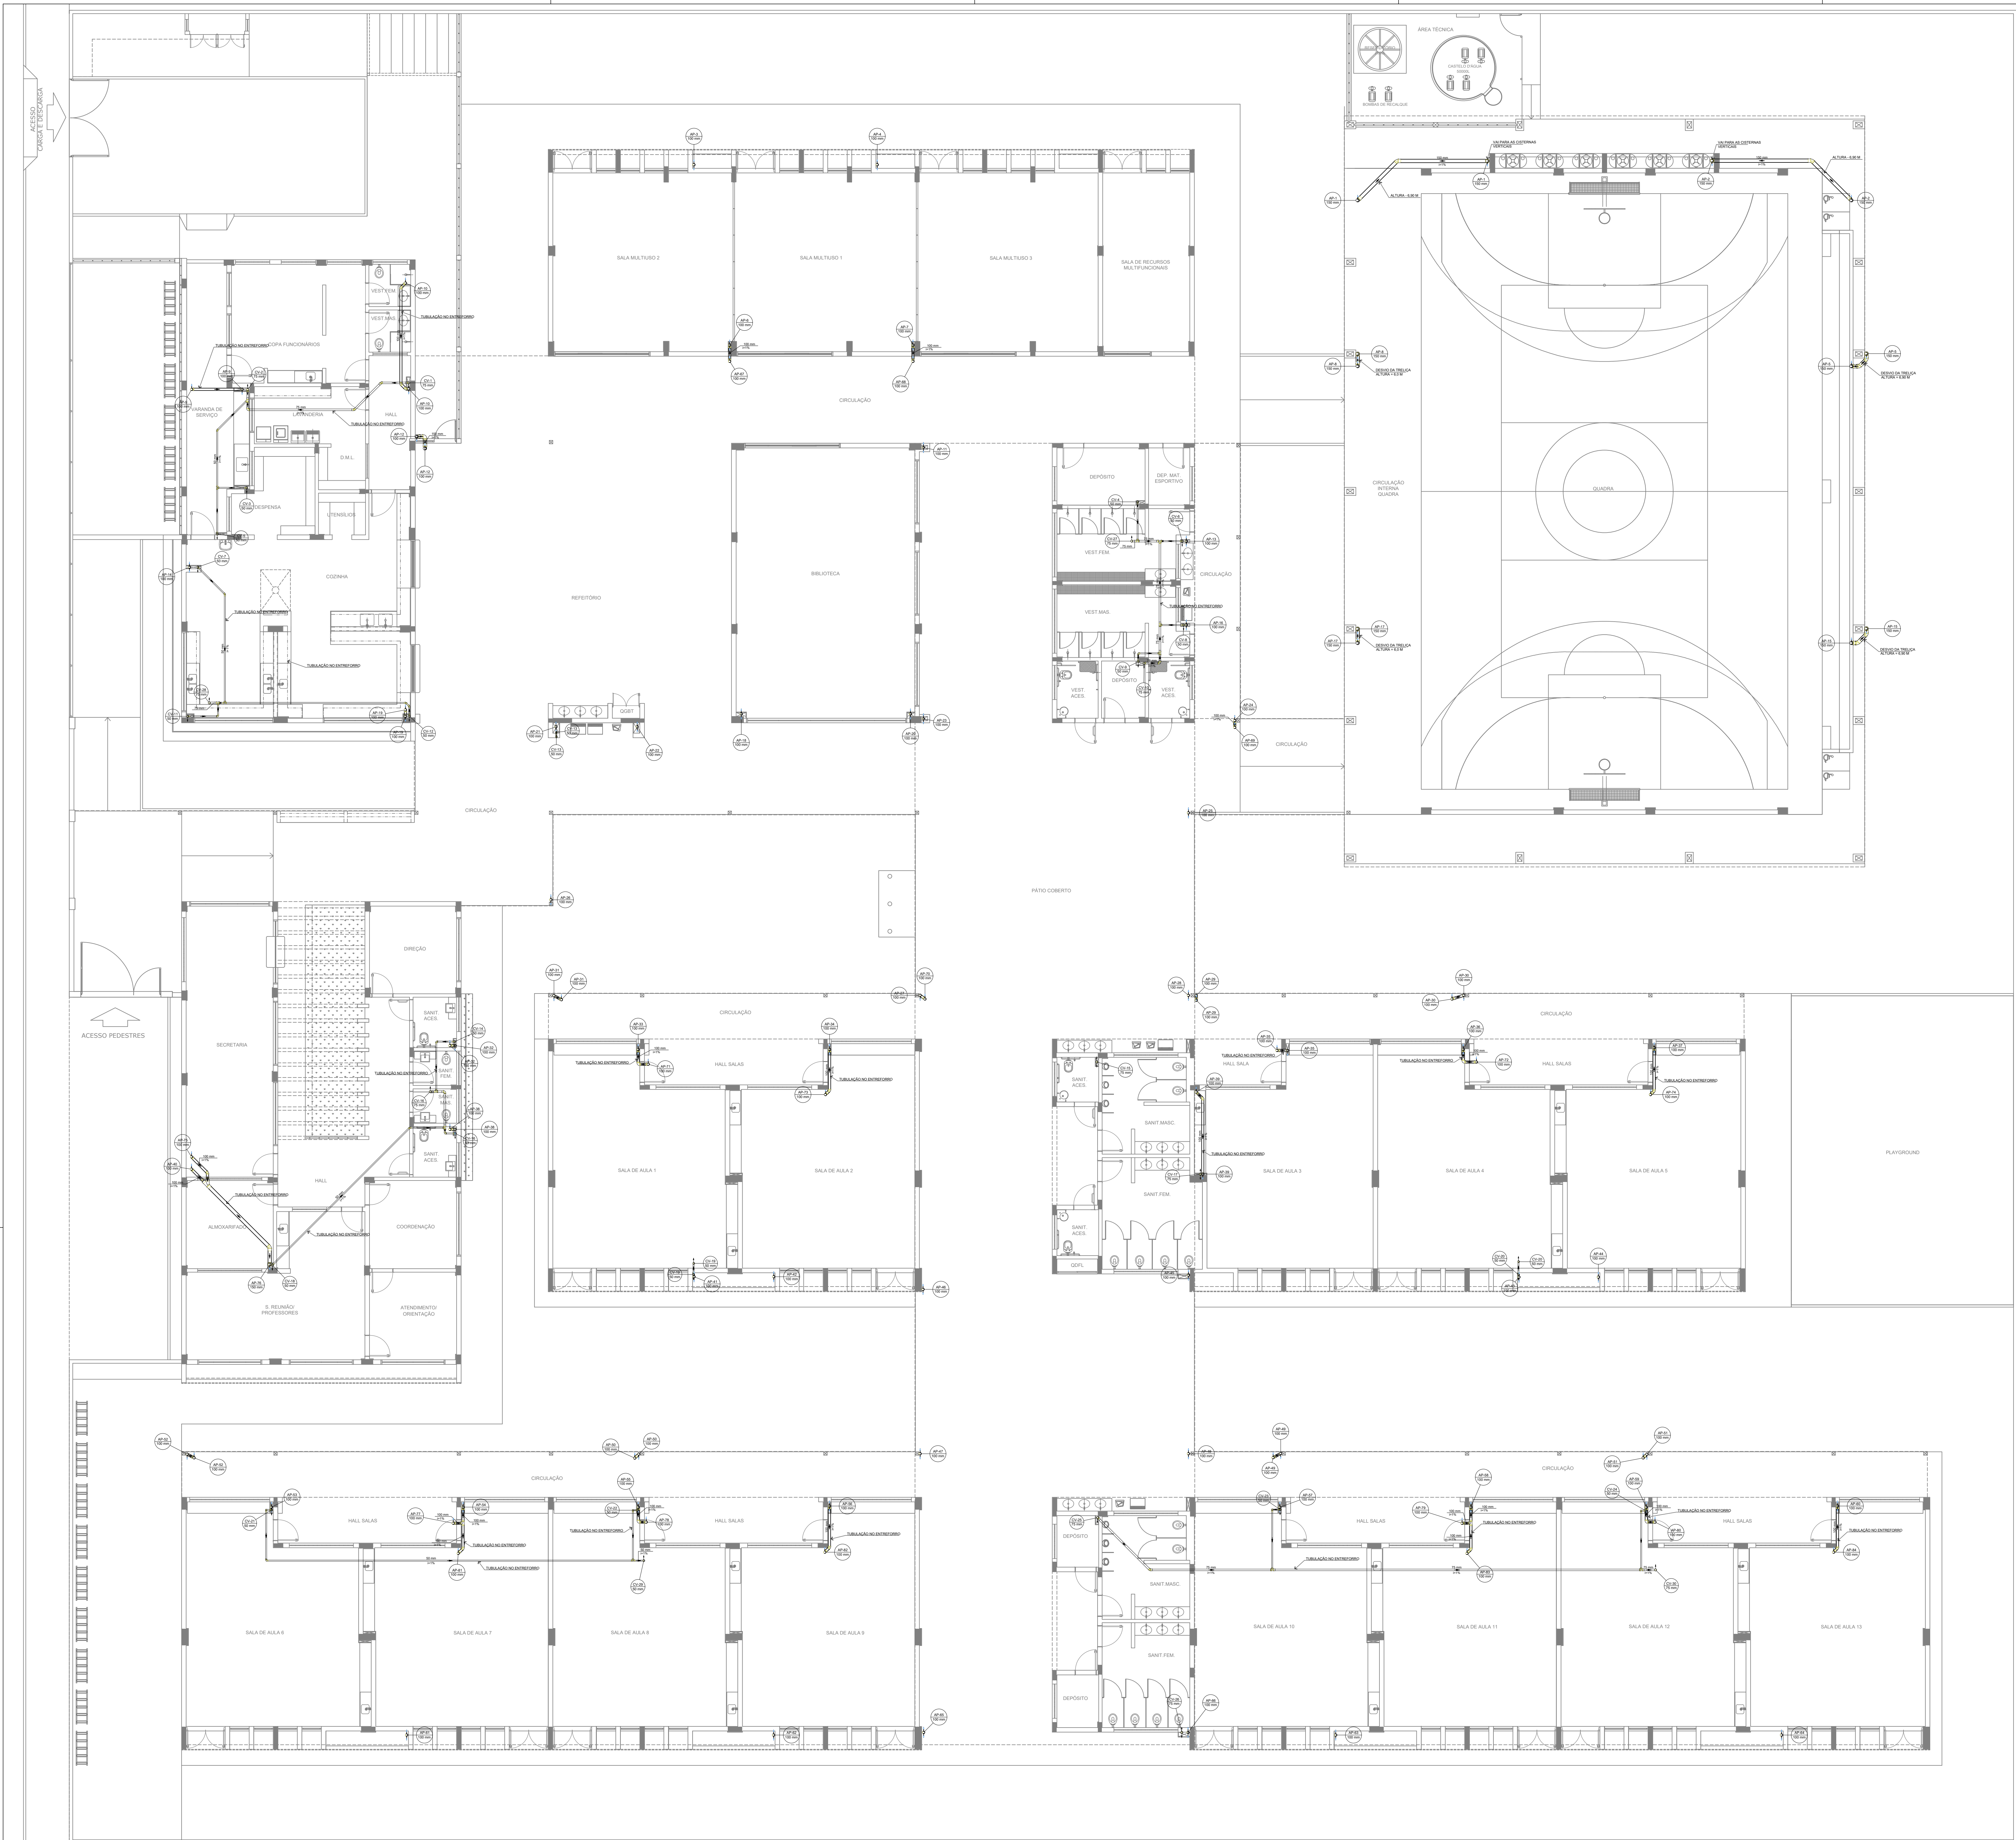

Legenda de condutos	
Esgoto	—
Pluvial	—
Ventilação	—
Dreno	—

Legenda	
Joelho 45° Série R	—
Joelho 90° Série R	—
Joelho 90° Série R	—
Junção simples 45° redução	—
Junção simples - coluna	—
Luva simples Série R	—
Redução esbôstica - superior	—
To sanitário	—
To sanitário - coluna	—

- NOTAS GERAIS
1. CONFERIR MEDIDAS EM OBRA
 2. MEDIDAS EM METRO, EXCETO QUANDO INDICADO
 3. AS COTAS PREVALECEM SOBRE O DESENHO
 4. ESTE PROJETO FOI DESENVOLVIDO A PARTIR DO PROJETO DE ARQUITETURA
 5. PARA QUALQUER DÚVIDA E/OU DIVERGÊNCIA SINALIZAR IMEDIATAMENTE

- NOTAS ESPECÍFICAS
- ÁGUAS PLUVIAIS
1. EXECUTAR ESTE PROJETO JUNTAMENTE COM O PROJETO ESTRUTURAL
 2. ANTES DA CONCRETAGEM PREVER PASSAGEM PARA AS TUBULAÇÕES, DENTRO DOS LIMITES ESTABELECIDOS PELA NBR 6150/2014
 3. ALTERAÇÕES NESTE PROJETO SOMENTE COM AUTORIZAÇÃO EXPRESSA DO FINE
 4. TODA A TUBULAÇÃO ATÉ 150 MM DE DIÂMETRO DEVE SER 150 MM DE DIÂMETRO EM VINILFIBRA
 5. AS PROFUNDIDADES DAS CAIXAS DE INSPEÇÃO E POÇOS DE VISITA DEVERÃO SER AJUSTADAS CONFORME PERFIL DO TERRENO, DESDE QUE SEJAM GARANTIDAS AS INCLINAÇÕES MÍNIMAS PREVISTAS EM NORMAS
 6. CAIXAS DE INSPEÇÃO DE ATÉ 1,00 METRO DE PROFUNDIDADE SERÃO DE 60X60 cm. PROFUNDIDADES ACIMA DE 1,00 METRO DEVERÃO SER POÇOS DE VISITA
 7. A REDE PLUVIAL DO TERRENO FOI REPRESENTADA NO NÍVEL FUNDAÇÃO PARA FACILITAR O ENTENDIMENTO DO PRELETO EM FUNÇÃO DOS DESVIOS DAS BLOCS DE FUNDAÇÃO

- ESGOTO
1. OS PROJETOS DEVEM SER ADAPTADOS TÉCNICAMENTE CONFORME AS NECESSIDADES MUNICIPAIS
 2. PARA COLETA DOS DEJETOS OBSERVAR FORTUNA MANÇANHAS
 3. CASO SEJA NECESSÁRIA A ELABORAÇÃO DE PROJETO DE FOSSE E SANITÓRIO, ESTE FICARÁ A CARGO DO ENTE FEDERADO PARA ADAPTAÇÃO CONFORME O SOLO DA REGIÃO
 4. AS PROFUNDIDADES DAS CAIXAS DE INSPEÇÃO E POÇOS DE VISITA DEVERÃO SER AJUSTADAS CONFORME PERFIL DO TERRENO, DESDE QUE SEJAM GARANTIDAS AS INCLINAÇÕES MÍNIMAS PREVISTAS EM NORMAS
 5. CAIXAS DE INSPEÇÃO DE ATÉ 1,00 METRO DE PROFUNDIDADE SERÃO DE 60X60 cm. PROFUNDIDADES ACIMA DE 1,00 METRO DEVERÃO SER POÇOS DE VISITA
 6. TODA A TUBULAÇÃO SERÁ EM PVC SÉRIE NORMAL

- REFERÊNCIAS:
- MEMORIAL DESCRITIVO E ESPECIFICAÇÕES TÉCNICAS

CONTROLE DE REVISÕES

Nº	DATA	DESCRIÇÃO
----	------	-----------

FNDE Fundação Nacional do Desenvolvimento da Educação

MINISTÉRIO DA EDUCAÇÃO

PROJETO PADRÃO - FNDE

PROPRIETÁRIO :

ENDEREÇO :

MUNICÍPIO - UF :

PROPRIETÁRIO :

RESP. TÉCNICO : CREA

AUTOR DO PROJETO : CAU

DLFO : CREA

RA

OBSERVAÇÕES:

ESCOLA 13 SALAS DE AULA - MODELO TÉRREO

PROJETO DE INSTALAÇÕES

COORDENAÇÃO : LANCAMENTO PLUVIAL E ESGOTO

CGEST - Coordenação Geral de Infraestrutura Educacional

BARRILETE

HEG

FORMATO : A0

REVISÃO : R.00


ESCALA : INDICADA

DATA EMISSÃO : JAN/2022

PRANCHAS

06/07

1 PLANTA BAIXA - BARRILETE
ESCALA 1/100

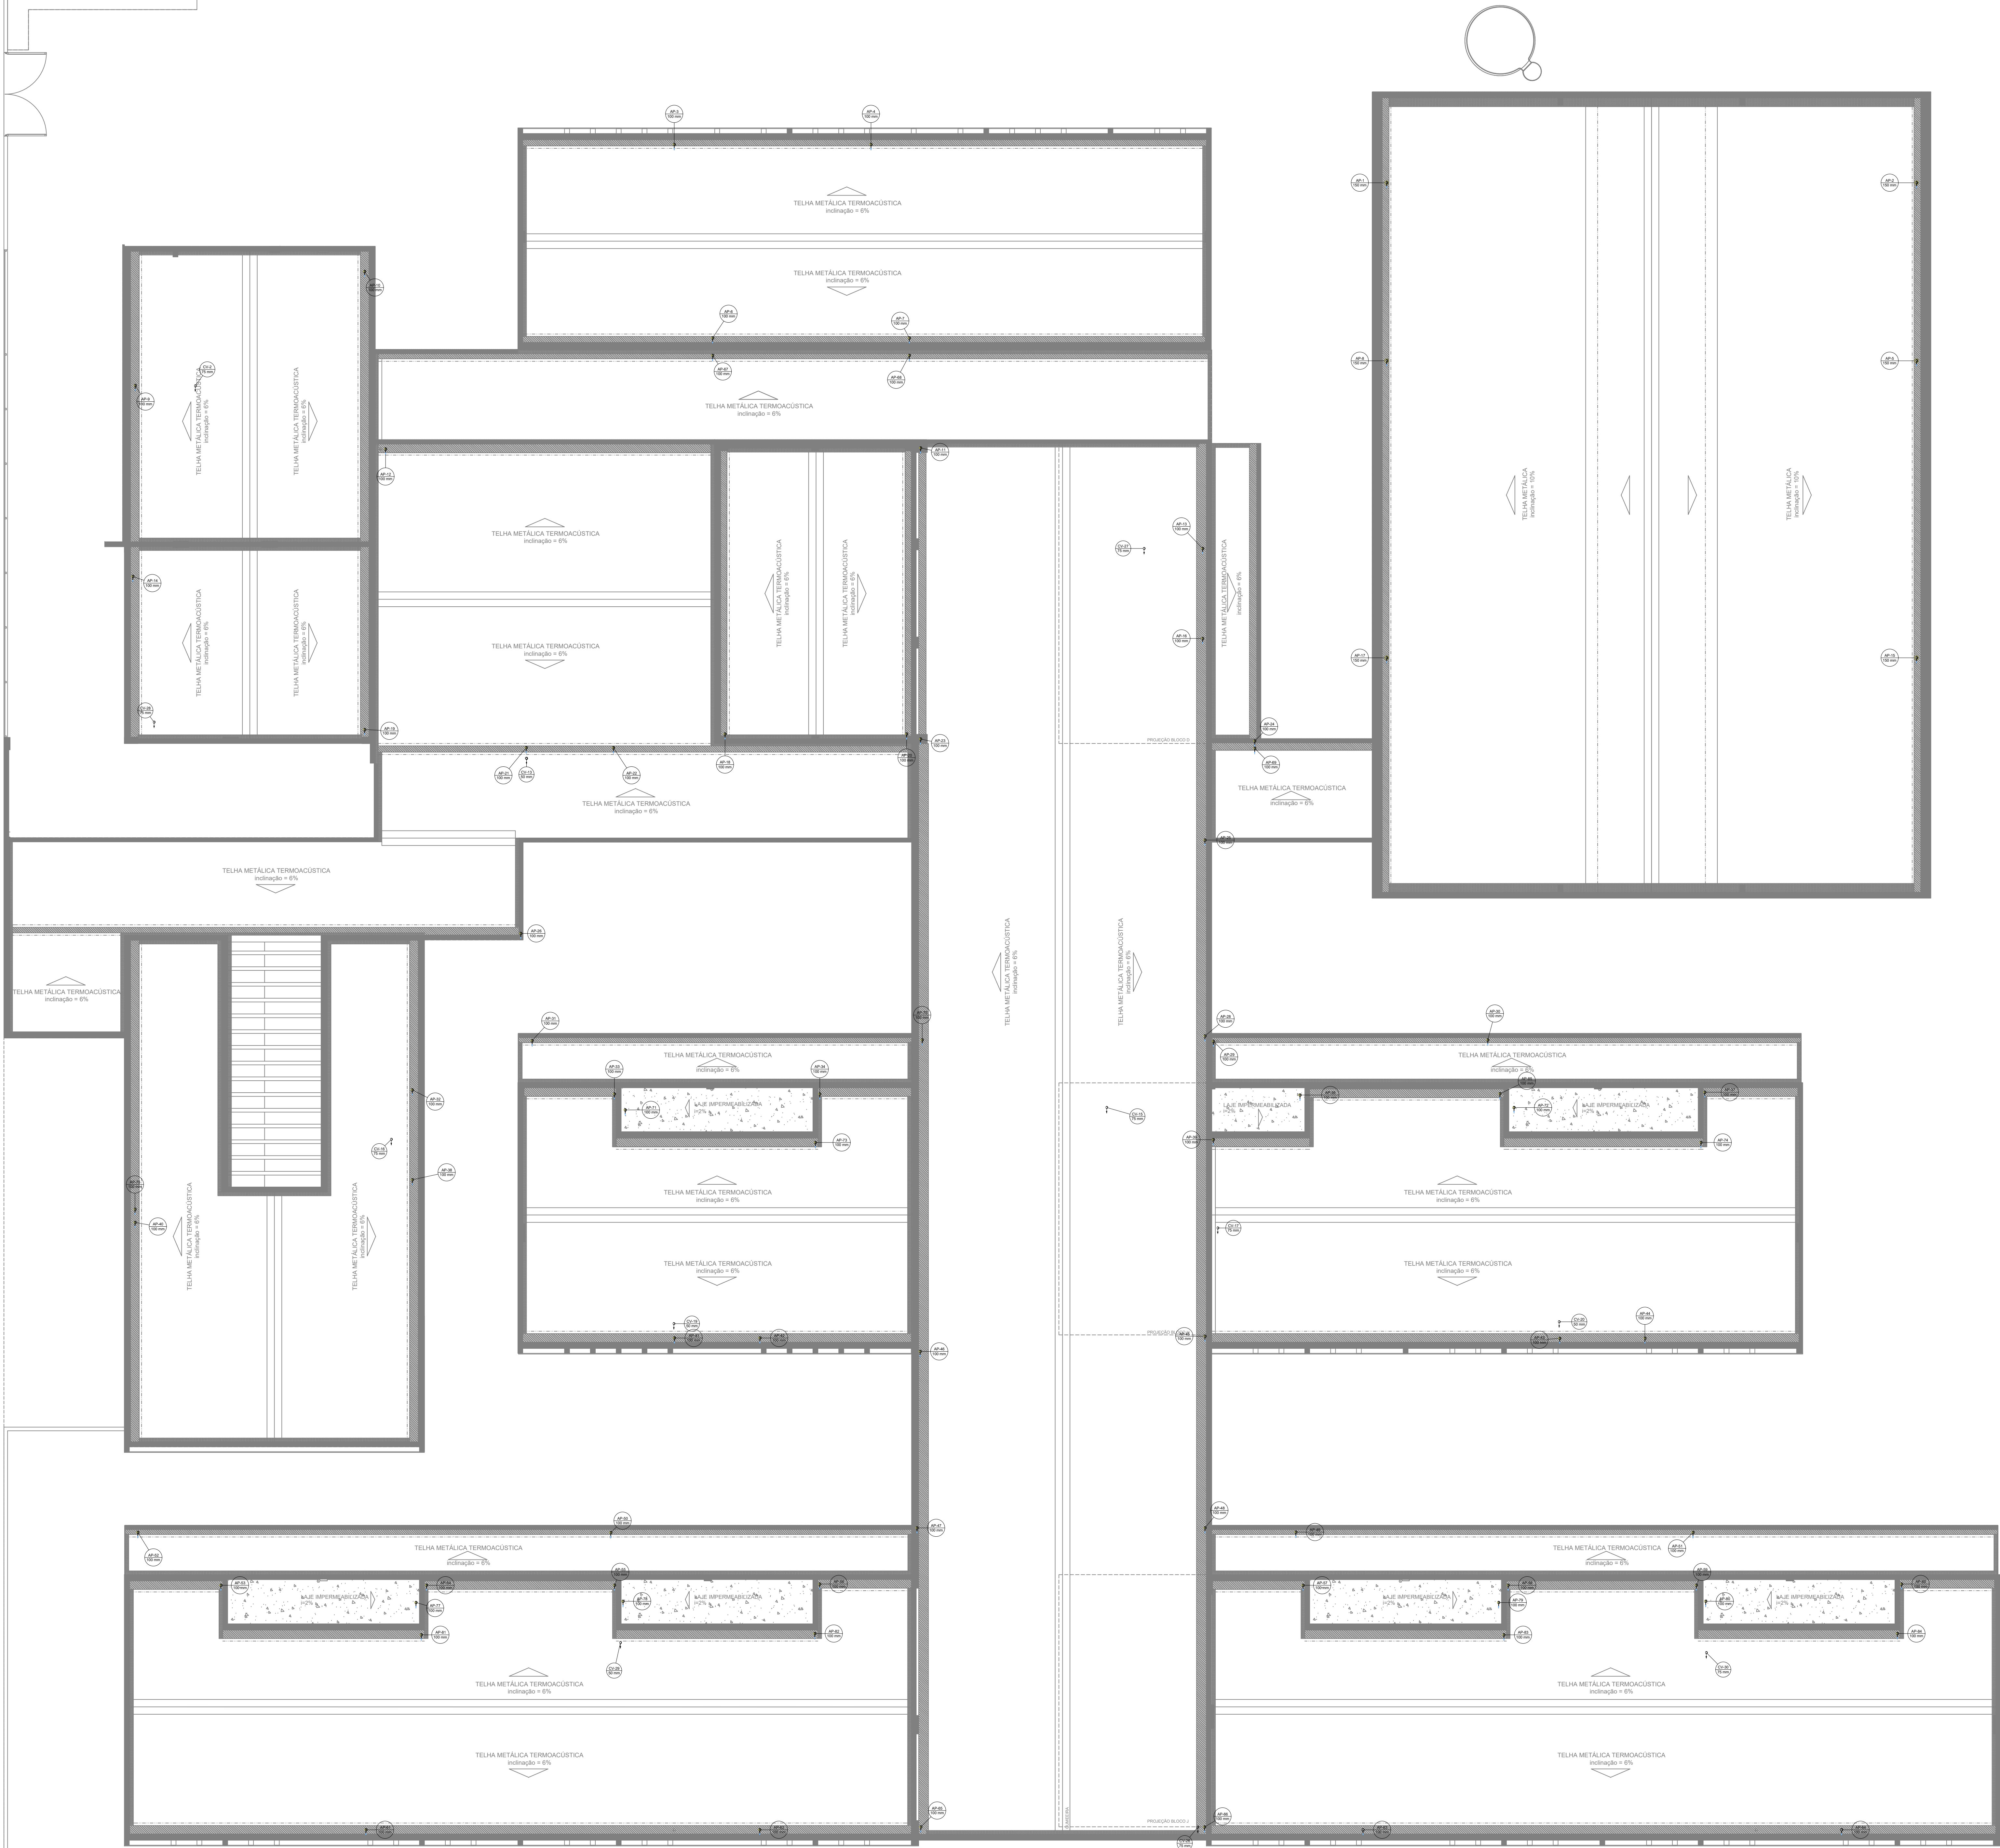

Legenda de condutos	
Pluvial	
Ventilação	

NOTAS GERAIS

1. CONFERIR MEDIDAS EM OBRA.
2. MEDIDAS EM METRO, LANCELO QUANDO INDICADO.
3. AS COTAS PREVALECEM SOBRE O DESENHO.
4. ESTE PROJETO FOI DESENVOLVIDO A PARTIR DO PROJETO DE ARQUITETURA.
5. PARA QUALQUER DÚVIDA E/OU DIVERGÊNCIA SINALIZAR IMEDIATAMENTE.

NOTAS ESPECÍFICAS

ÁGUAS PLUVIAIS

1. EXECUTAR ESTE PROJETO JUNTAMENTE COM O PROJETO ESTRUTURAL.
2. ANTES DA CONCRETAGEM PREVER PASSAGEM PARA AS TUBULAÇÕES, DENTRO DOS LIMITES ESTABELECIDOS PELA NBR 812/2014.
3. ALTERAÇÕES NESTE PROJETO SOMENTE COM AUTORIZAÇÃO EXPRESSA DO FINE.
4. TODA A TUBULAÇÃO ATÉ 50 MM SERÁ EM PVC-S, DIÂMETROS ACIMA DE 50 MM SERÃO EM VNI/FORT.
5. AS PROFUNDIDADES DAS CAIXAS DE INSPEÇÃO E POÇOS DE VISITA PODERÃO SER AJUSTADO CONFORME PERFIL DO TERRENO, DESDE QUE SEJAM GARANTIDAS AS INCLINAÇÕES MÍNIMAS PREVISTAS EM NORMAS.
6. CAIXAS DE INSPEÇÃO DE ATÉ 1,00 METROS DE PROFUNDIDADE SERÃO DE 60x60 cm. PROFUNDIDADES ACIMA DE 1,00 METROS DEVERÁ SER POÇO DE VISITA.
7. A REDE PLUVIAL DO TERREJO FOI REPRESENTADA NO NÍVEL FUNDAÇÃO PARA FACILITAR O ENTENDIMENTO DO PRELITO EM FUNÇÃO DOS DESVIOS DAS BLOCOS DE FUNDAÇÃO.

ESGOTO

1. OS PROJETOS DEVERÃO SER ADAPTADOS TÉCNICAMENTE CONFORME AS NECESSIDADES MUNICIPAIS.
2. PARA COLETA DOS DEJETOS OBSERVAR PROPOSTAS MUNICIPAIS.
3. CASO SEJA NECESSÁRIA A ELABORAÇÃO DE PROJETO DE FOSSA E SUMIDOURO, ESTE FICARÁ A CARGO DO ENTE FEDERADO PARA ADAPTADO CONFORME O SOLO DA REGIÃO.
4. AS PROFUNDIDADES DAS CAIXAS DE INSPEÇÃO E POÇOS DE VISITA PODERÃO SER AJUSTADO CONFORME PERFIL DO TERRENO, DESDE QUE SEJAM GARANTIDAS AS INCLINAÇÕES MÍNIMAS PREVISTAS EM NORMAS.
5. CAIXAS DE INSPEÇÃO DE ATÉ 1,00 METROS DE PROFUNDIDADE SERÃO DE 60x60 cm. PROFUNDIDADES ACIMA DE 1,00 METROS DEVERÁ SER POÇO DE VISITA.
6. TODA A TUBULAÇÃO SERÁ EM PVC-S, SERIE NORMAL.

REFERÊNCIAS

-MEMÓRIA DESCRITIVA E ESPECIFICAÇÕES TÉCNICAS

CONTROLE DE REVISÕES

Nº	DATA	DESCRIÇÃO
----	------	-----------



Fundo Nacional
de Desenvolvimento
da Educação

MINISTÉRIO DA
EDUCAÇÃO

PROJETO PADRÃO - FNE

PROPRIETÁRIO :

ENDEREÇO

MUNICÍPIO - UF:

PROPRIETÁRIO

RESP. TÉCNICO CREA

AUTOR DO PROJETO CAU

DLFO CREA

RA

RA


RA

RA

RA

RA

RA

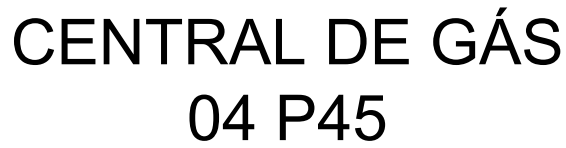

1. A CENTRAL DE GLP DEVERÁ ESTAR NO MÍNIMO A 1,50 METROS DE DISTÂNCIA DE QUALQUER TIPO DE ABERTURAS (C RAIOS, POÇOS, CANALÉTAIS, CAIXA DE PASSAGEM E ABERTURAS PARA COMPARTIMENTOS SUBTERRÂNEOS, E OUTRAS ABERTURAS DE QUALQUER TIPO).
2. A CENTRAL DE GLP DEVERÁ ESTAR NO MÍNIMO A 3,00 METROS DE FONTES DE MATERIAL DE FÁCIL COMBUSTÃO E DE QUALQUER FONTE DE IGNEÇÃO (ESTACIONAMENTO E DE REDE ELÉTRICA, RAMPAS DE ACESSO AO SUBSOLO);
3. OS RECIPIENTES DE GÁS DA CENTRAL DE GLP OBEDECERÃO AO AFASTAMENTO DE 5,00 M DE OUTROS DEPOSITOS DE GÁS E 1,00 M DE DEPOSITOS DE GÁS DE ACESSO COM O NBR 12232 DA ABNT;
4. NÃO ARMAZENAR QUALQUER TIPO DE MATERIAL DENTRO DA CENTRAL DE GLP;
5. PARA INTERLIGAÇÃO COM FLEXÍVEL DE AÇO OU MANGUEIRAS DE PVC O COMPRIMENTO MÁXIMO DEVE SER DE 80 METROS;
6. A ABRIGO DA CENTRAL TERÁ RESISTÊNCIA MÍNIMA AO FOGO DE 2H4 e É BÂSE FÍRME E EM NÍVEL SUPERIOR AO PLANO CIRCUNDANTE COM VENTILAÇÃO LATERAL INFERIOR E SUPERIOR;
7. A TUBULAÇÃO DE GLP NÃO PODE PASSAR EM COMPARTIMENTO NÃO VENTILADO COMO: PORÕES, CAIXAS PERDIDAS, CORRÓIS FALSOS E OUTROS;
8. A TUBULAÇÃO DEVERÁ TER UM AFASTAMENTO MÍNIMO DE 3,00 METROS DE PARA-RAIOS E SEUS DEVOLUTOS PONTOS DE ATERRAMENTO;
9. TUBULAÇÕES APARENTES, DEVEM ESTAR AFASTADAS, NO MÍNIMO 0,50 METROS DE CONDUTORES ELÉTRICOS DESPROTEGIDOS E 0,30 METROS CADA OS MESMOS SEJAM PROTETOS POR CONDUTOS;
10. A TUBULAÇÃO APARENTE DEVERÁ SER PINTADA NA COR AMARELA;
11. A REDE DE DISTRIBUIÇÃO DEBEM SER IDENTIFICADAS COM LETRAS EM PINTA BRANCA ESTANQUEADA, SERÃO EMBOVIDA EM FITA ADESIVA PRÓPRIA QUE GARANTA A ESTANQUEIDADE E RECÓBERTA (ENVELOPADO) COM CIMENTO DE CONCRETO COM ESPESURA MÍNIMA DE 3 cm;
12. SERÃO UTILIZADOS TUBOS E CONEXÕES CONFORME PREVISTO NA NBR 15833 ITEM 5.3
13. O EXTINTOR EXTERNO SERÁ PROTEGIDO CONTRA INTERFERÊNCIAS E DANOS FÍSICOS EM POTENCIAL;
14. PERIGO - INFLAMÁVEL - É "PROIBIDO FUMAR";
15. O EXTINTOR EXTERNO SERÁ PROTEGIDO CONTRA INTERFERÊNCIAS E DANOS FÍSICOS EM POTENCIAL;
16. FAZER O TESTE DE ESTANQUEIDADE;

1. QUANTO À LOCALIZAÇÃO: DE SUPERFÍCIE;
2. QUANTO AO FORMATO: CILÍNDRICOS;
3. QUANTO À POSIÇÃO: VERTICAIS;
4. QUANTO À FIXAÇÃO: NÃO FIXOS;
5. QUANTO AO MANUSEIO: TRANSPORTÁVEIS;
6. QUANTO AO ABASTECIMENTO: TROCADOS.

NOTAS

REFERÊNCIAS

1. MEMORIAL DESCRITIVO E ESPECIFICAÇÕES TÉCNICAS

— GÁS — GÁS — TUBULAÇÃO DE GÁS

 REGISTRO 2º ESTÁGIO

CONTROLE DE REVISÕES

FNDE Fundo Nacional
de Desenvolvimento
da Educação

MINISTÉRIO DA
EDUCAÇÃO

PROJETO PADRÃO - FNDE

PROPRIETÁRIO: _____

ENDEREÇO:

MUNICÍPIO - UF:

PROPRIETÁRIO

RESP. TÉCNICO

AUTOR DO PROJETO

WLF0

CREA

RA

OBSERVAÇÕES:

ESCOLA 13 SALAS DE AULA - MODELO TÉRREO

PROJETO DE INSTALAÇÕES

COORDENAÇÃO
CGEST - Coordenação
Geral de Infraestrutura
Educativa

CENTRAL DE GÁS
DETALHAMENTO

HGC

100

REVISÃO	
R.00	

ESCALA	INDICADA
--------	----------

PRANCHA




3 DETALHE A SEM ESCALA



4 DETALHE B
SEM ESCALA



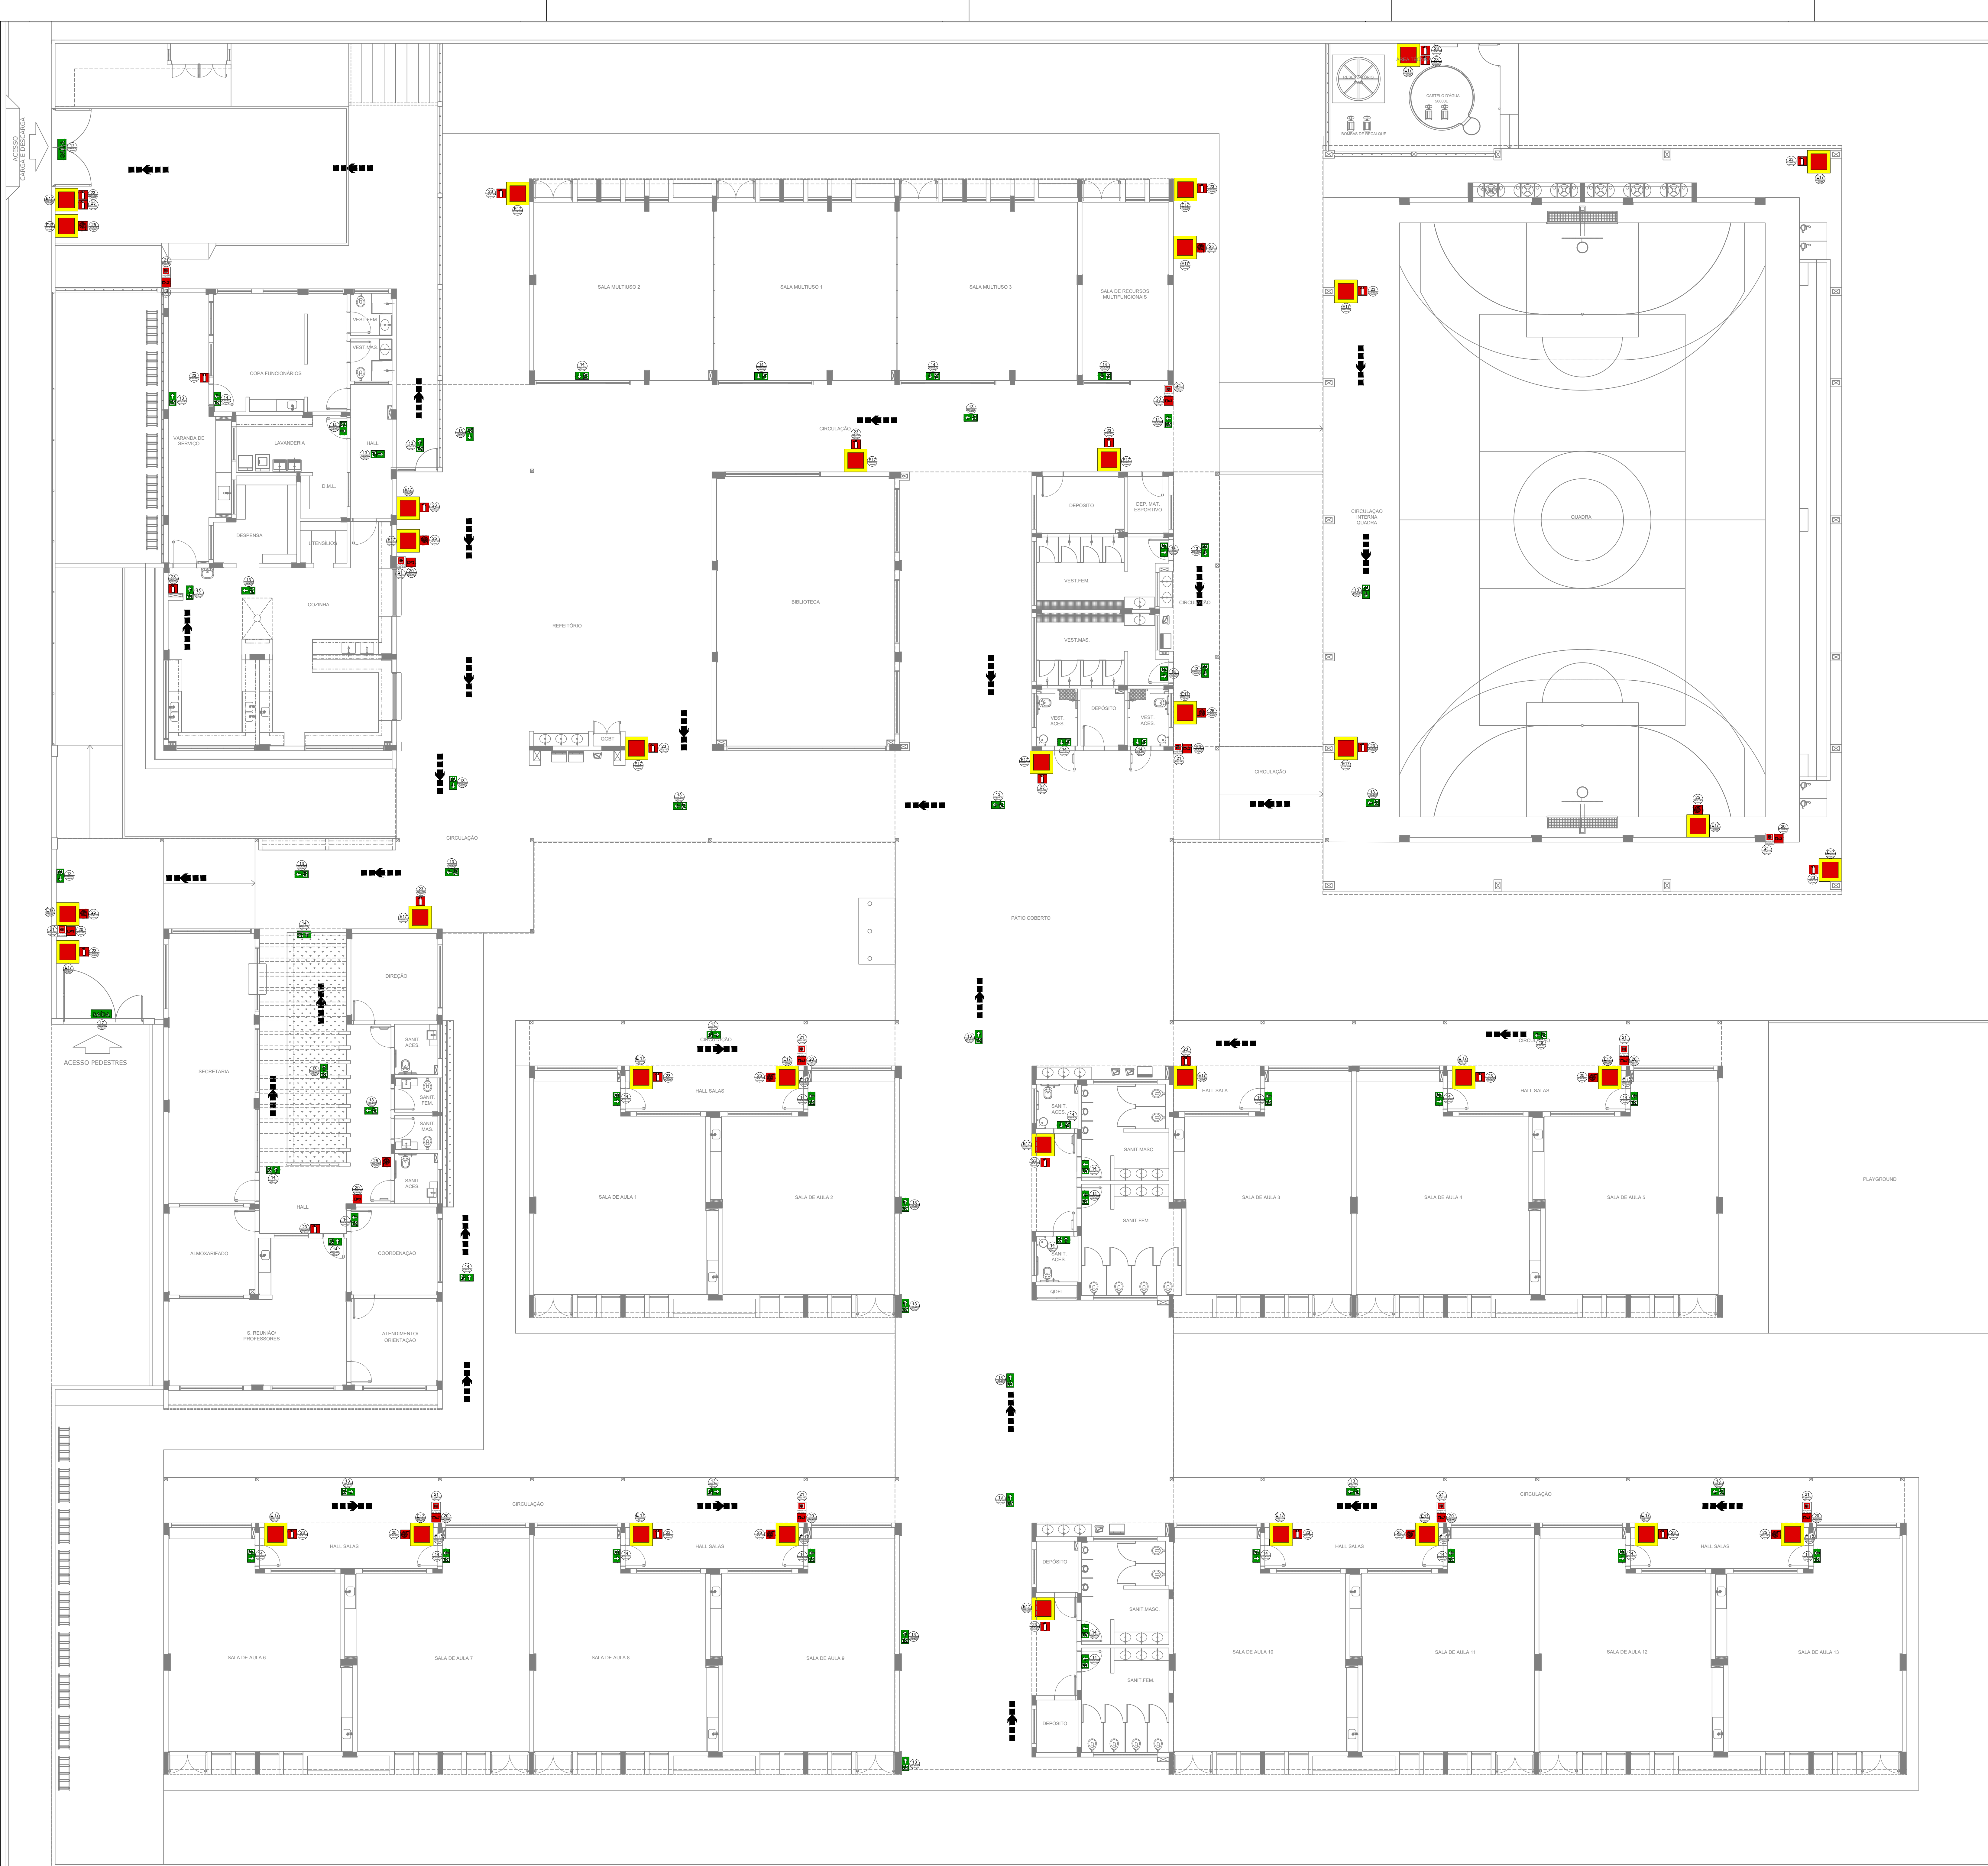

NOTAS GERAIS

1. CONFERIR MEDIDAS EM OBRA
2. MEDIDAS EM METRO, EXCETO QUANDO INDICADO
3. AS COTAS PREVALEM SOBRE O DESENHO
4. ESTE PROJETO FOI DESENVOLVIDO A PARTIR DO PROJETO DE ARQUITETURA
5. PARA QUANTIFICAR OBRAS E/OU DIVERGÊNCIAS SINALIZAR IMEDIATAMENTE

NOTAS ESPECÍFICAS

NOTAS PROJETOS DAS INSTALAÇÕES DE COMBATE A INCÊNDIO E PÂNICO

1. TODOS OS SISTEMAS DE PROTEÇÃO CONTRA INCÊNDIO CITADOS NESTE PROJETO, DEVEM OBEDECER AOS PRAZOS E SERVIÇOS DE INSPEÇÃO E MANUTENÇÃO DESCRITOS EM NORMA TÉCNICA ESPECÍFICA DO CBM
2. O PROJETO DEVE SER ADAPTADO PARA AS NORMATIVAS ESPECÍFICAS DO CBM DO LOCAL ONDE A EDIFICAÇÃO SERÁ CONSTRUÍDA.
3. TOMAR AS ALTERAÇÕES REALIZADAS POSTERIORMENTE NESTE PROJETO E DE INTEIRA RESPONSABILIDADE NO MUNICÍPIO.

NOTAS ESPECÍFICAS (SINALIZAÇÃO DE EMERGÊNCIA)

1. AS PLACAS DE SINALIZAÇÃO DEVEM SER FOTOLUMINESCENTES;
2. A SINALIZAÇÃO DE PORTAS DE SAÍDA DE EMERGÊNCIA DEVE SER LOCALIZADA IMEDIATAMENTE ACIMA DAS PORTAS, NO MÍNIMO A 1,10 M DA VÍRGUA, OU NA IMPOSSIBILIDADE DESTA, DIRETAMENTE NA FOLHA DA PORTA, CENTRALIZADA A UMA ALTURA DE 1,80 M, MEDIDA DO PRISO ACABADO À BASE DA SINALIZAÇÃO;
3. A SINALIZAÇÃO DE EQUIPAMENTOS DE COMBATE A INCÊNDIO DEVE ESTAR A UMA ALTURA MÍNIMA DE 1,80 M, MEDIDA DO PRISO ACABADO À BASE DA SINALIZAÇÃO E IMEDIATAMENTE ACIMA DO EQUIPAMENTO SINALIZADO;
4. A SINALIZAÇÃO DE ORIENTAÇÃO DAS ROTAS DE SAÍDA DEVE SER INSTALADA DE MODO QUE A SUA BASE ESTEJA NO MÍNIMO A 1,80 M DO PRISO ACABADO;
5. AS SAÍDAS DE EMERGÊNCIA DEVERÃO POSSUIR A SETA DIRECIONAL, OU PICTOGRAMA;
6. AS PLACAS DE SINALIZAÇÃO DEVERÃO ATENDER A TODOS OS REQUISITOS PREVISTOS EM NORMA.

DETALHE SINALIZAÇÃO DO ACIONADOR MANUAL E ALARME
SEM ESCALA

DETALHES EXTERIORES
SEM ESCALA

SINALIZAÇÃO DE EMERGÊNCIA					
	CÓDIGO	SÍMBOLO	SIGNIFICADO	FORMA E COR	APLICAÇÃO
SINALIZAÇÃO DE ORIENTAÇÃO E SALVAMENTO	13		SAÍDA DE EMERGÊNCIA	SÍMBOLO: RETÂNGULO VERDE FÚRDO, VERDE FOTOLUMINESCENTE	INDICAÇÃO DO SENTIDO (ESQUERDA OU DIREITA) DE UMA SAÍDA DE EMERGÊNCIA. DIMENSÕES MÍNIMAS: L = 20xH.
	14		SAÍDA DE EMERGÊNCIA	SÍMBOLO: RETÂNGULO VERDE FÚRDO, VERDE FOTOLUMINESCENTE	INDICAÇÃO DE UMA SAÍDA DE EMERGÊNCIA A SER ATINGIDA ACIMA DA PORTA PARA INDICAR O SEU ACESSO.
	17		SAÍDA DE EMERGÊNCIA	SÍMBOLO: RETÂNGULO VERDE FÚRDO, VERDE FOTOLUMINESCENTE "SAÍDA" E/OU MENSAGEM "SAÍDA" E/OU SETA DIRECIONAL, FOTOLUMINESCENTE, COM ALTURA DE LETRA SEMPRE > 30 MM.	INDICAÇÃO DA SAÍDA DE EMERGÊNCIA, COM OU SEM COMPLEMENTAÇÃO DO PICTOGRAMA FOTOLUMINESCENTE (SETA OU MENSAGEM, OU AMBOS).
SINALIZAÇÃO DE EQUIPAMENTOS DE COMBATE A INCÊNDIO E ALARME	20		ALARME SONORO	SÍMBOLO: QUADRADO VERDE FÚRDO, VERDE FOTOLUMINESCENTE	PONTO DE ACHOAMENTO DE ALARME DE INCÊNDIO QUE DEVE VIR SEMPRE ACOMPANHADO DE UMA MENSAGEM ESCRITA, DESIGNANDO O EQUIPAMENTO AQUELADO POR AQUELE PONTO.
	21		COMANDO MANUAL DE ALARME	SÍMBOLO: QUADRADO VERDE FÚRDO, VERDE FOTOLUMINESCENTE	INDICAÇÃO DE LOCALIZAÇÃO DOS EQUIPAMENTOS DE COMBATE A INCÊNDIO.
	23		EXTINTOR DE INCÊNDIO	SÍMBOLO: QUADRADO VERDE FÚRDO, VERDE FOTOLUMINESCENTE	INDICAÇÃO DO ABRIGO DA MANOBRERA DE INCÊNDIO COM OU SEM HIDEANTE NO SEU INTERIOR.
	25		ABRIGO DE MANOBRERA DE INCÊNDIO	SÍMBOLO: QUADRADO VERDE FÚRDO, VERDE FOTOLUMINESCENTE	USADO PARA INDICAR A LOCALIZAÇÃO DOS EQUIPAMENTOS DE COMBATE A INCÊNDIO E ALARME, PARA DENTR A SUA COBERTURA.
	E17		SINALIZAÇÃO DE COMBATE A INCÊNDIO	SÍMBOLO: QUADRADO VERDE FÚRDO, VERDE FOTOLUMINESCENTE	USADO PARA INDICAR A LOCALIZAÇÃO DOS EQUIPAMENTOS DE COMBATE A INCÊNDIO E ALARME, PARA DENTR A SUA COBERTURA.

DETALHE SINALIZAÇÃO DA CAIXA DE HIDRANTE
SEM ESCALA

DEFIXAÇÃO DE PLACA
SEM ESCALA

SINALIZAÇÃO EM PORTA
SEM ESCALA

INSTALAÇÃO DE SINALIZAÇÃO

CONTROLE DE REVISÕES

Nº	DATA	DESCRIÇÃO

PROJETO PADRÃO - FNDE

PROPRIETÁRIO: _____

ENDEREÇO: _____

MUNICÍPIO - UF: _____

PROPRIETÁRIO: _____

RESP. TÉCNICO: _____ CREA: _____

AUTOR DO PROJETO: _____ CAU: _____

DLFO: _____ CREA: _____

RA: _____

OBSERVAÇÕES: _____

ESCOLA 13 SALAS DE AULA - MODELO TÉRREO

COORDENAÇÃO: _____

CGEST - Coordenação Geral de Infraestrutura Educacional

PROJETO DE COMBATE A INCÊNDIO

SINALIZAÇÃO DE EMERGÊNCIA

HIN


REVISÃO: R.00

ESCALA: INDICADA

PRANCHAS: 01/05



FORMATO: A0

DATA EMISSÃO: JAN/2022

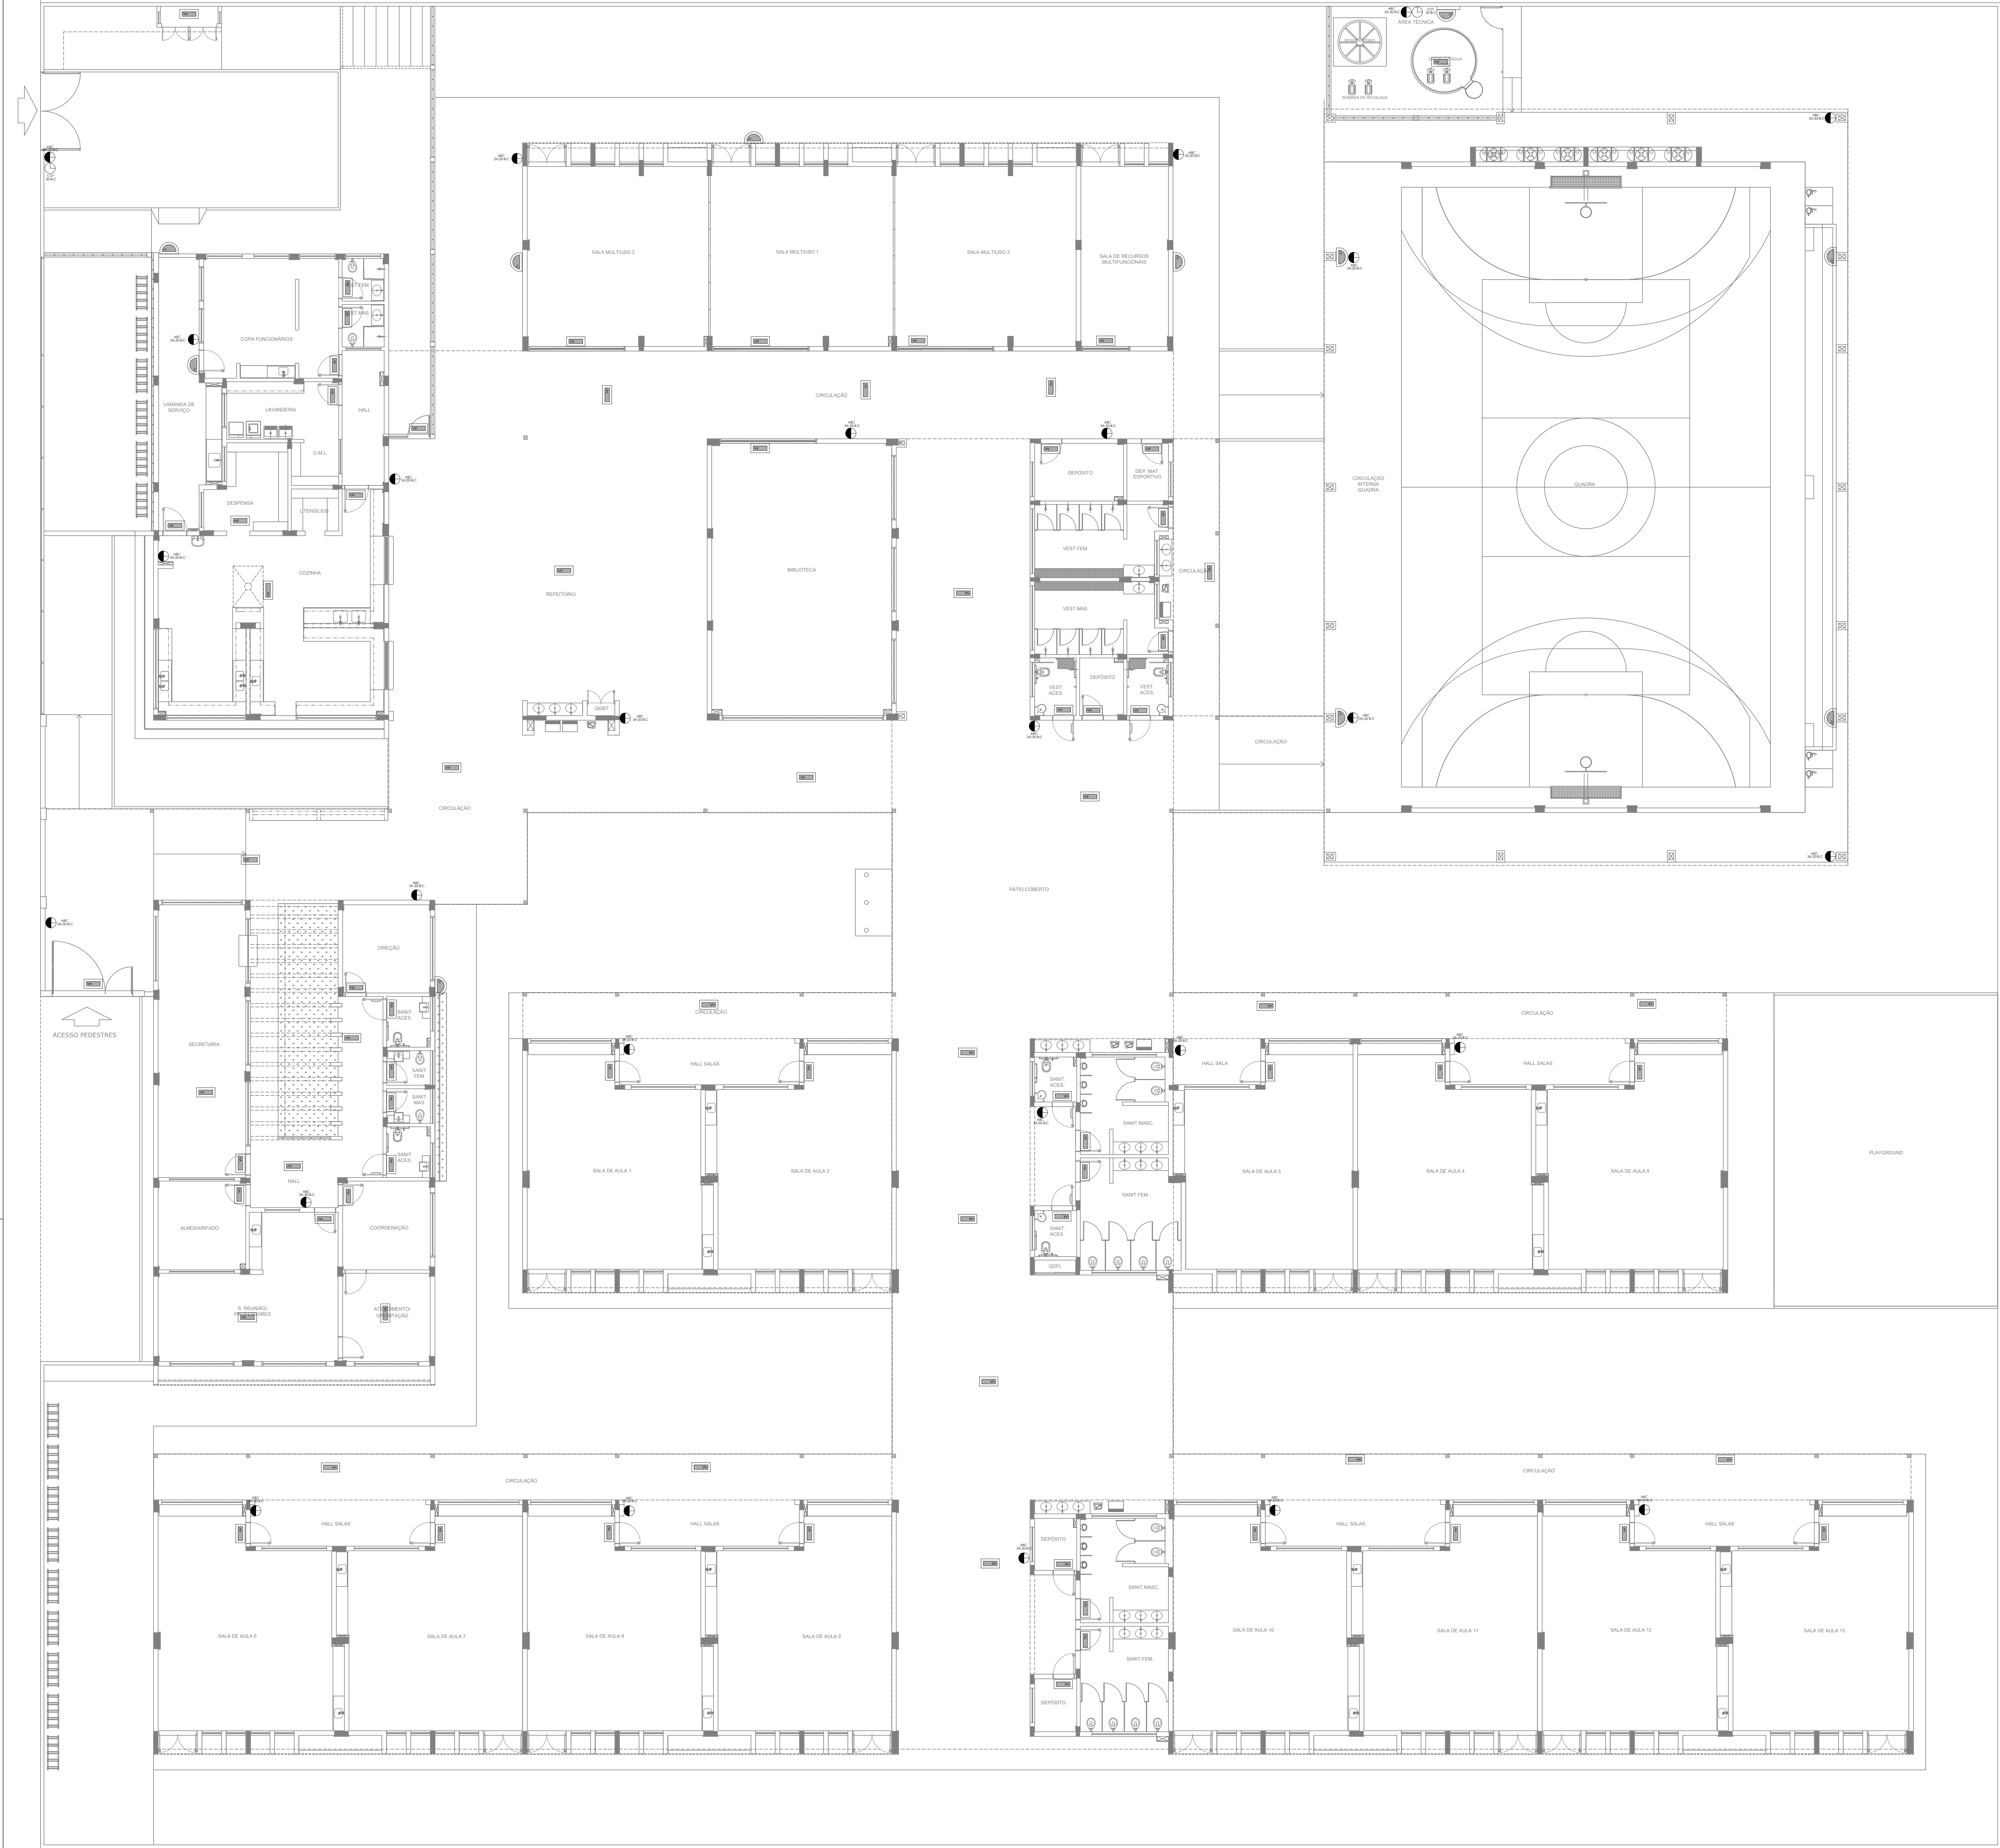

1 PLANTA BAIXA - TÉRREO
ESCALA 1/100

- NOTAS GERAIS
1. CONFERIR MEDIDAS EM OBRA.
 2. MEDIDAS EM METRO, EXCETO QUANDO INDICADO.
 3. AS COTAS PREVALECEM SOBRE O DESENHO.
 4. ESTE PROJETO FOI DESENVOLVIDO A PARTIR DO PROJETO DE ARQUITETURA.
 5. PARA QUALQUER DÚVIDA E/OU DIVERGÊNCIA SINALIZAR IMEDIATAMENTE.
- NOTAS ESPECÍFICAS
- NOTAS PROJETOS DAS INSTALAÇÕES DE COMBATE A INCÊNDIO E PÂNICO
1. TODOS OS SISTEMAS DE PROTEÇÃO CONTRA INCÊNDIO CITADOS NESTE PROJETO, DEVEM OBEDECER AOS PRAZOS E SERVIÇOS DE INSPEÇÃO E MANUTENÇÃO DESCRITOS EM NORMA TÉCNICA ESPECÍFICA DO CBM.
 2. O PROJETO DEVE SER ADAPTADO PARA AS NORMATIVAS ESPECÍFICAS DO CBM DO LOCAL, ONDE A EDIFICAÇÃO SERÁ CONSTRUÍDA.
 3. TODAS AS ALTERAÇÕES REALIZADAS POSTERIORMENTE NESTE PROJETO E DE INTERA RESPONSABILIDADE NO MUNICÍPIO.
- NOTAS ESPECÍFICAS: (EXTINTORES)
1. TODOS OS EXTINTORES DEVEM SER INSTALADOS ATENDENDO AS ESPECIFICAÇÕES DA NORMAS.
 2. OS EXTINTORES PORTÁTEIS INSTALADOS EM PAREDES, PLASES OU DIVISÓRIAS, A ALTURA MÁXIMA DEVERÁ SER DE 1,60 M, MEDIDO DO PISO ACABADO ATÉ A SUA ALÇA DE MANUSEIO, E A ALTURA MÍNIMA DEVERÁ SER DE 0,10 M, MEDIDO DO PISO ACABADO ATÉ A SUA PARTE INFERIOR.
 3. É PERMITIDA A INSTALAÇÃO DE EXTINTORES SOBRE O PISO ACABADO, DESDE QUE PERMANEÇAM APOIADOS EM SUPORTES APROPRIADOS, COM ALTURA ENTRE 0,10 M E 0,20 M DO PISO.
 4. OS SUPORTES DO PISO DEVEM SER FIXADOS NO PISO ONDE FOREM INSTALADOS, DE TAL FORMA A EVITAR A REMOÇÃO, MESMO QUE TEMPORÁRIA, DO EXTINTOR DE INCÊNDIO, E DANOS FÍSICOS CAUSADOS POR CHOQUES MECÂNICOS, SENDO VEDADA A INSTALAÇÃO DO EXTINTOR DIRETAMENTE SOBRE O PISO.
 5. OS EXTINTORES PORTÁTEIS E SOBRE RODAS DEVERÃO SER SINALIZADOS DE ACORDO COM O QUE ESTABELECE A NORMA TÉCNICA ESPECÍFICA.
 6. CAPACIDADE EXTINTORA DOS PREVENTIVOS PORTÁTEIS:
 7. EXTINTOR DE ABC A B C 3A-20B-C.
 8. EXTINTOR CO² 6KG 20B-C.
 - 9.
- NOTAS ESPECÍFICAS: ILUMINAÇÃO DE EMERGÊNCIA
1. O SISTEMA DE ILUMINAÇÃO DE EMERGÊNCIA É COMPOSTO POR BLOCOS AUTÔNOMOS.
 2. A COMUTÇÃO E INSTANTÂNEA PARA O SISTEMA POR BLOCOS AUTÔNOMOS.
 3. A INSTALAÇÃO DAS LUMINÁRIAS DEVE ESTAR DE ACORDO COM AS NORMAS.
 4. AS LUMINÁRIAS SERÃO DO TIPO BLOCOS AUTÔNOMOS.
 5. NÃO SERÃO UTILIZADOS PROJETORES OU FARÓIS QUE PROVOCUEM OFUSCAMENTO EM ESCADAS OU QUALQUER OUTRA ÁREA DA EDIFICAÇÃO.
 6. AS LUMINÁRIAS DE EMERGÊNCIA UTILIZADAS EM LOCAIS PLANOS SERÃO DE NO MÍNIMO 3 LUX E 5 LUX EM LOCAIS COM DEBRASES.
 7. ALTURA DE INSTALAÇÃO, QUANDO NA PAREDE SERÃO INSTALADAS A UMA ALTURA DE 1,80M DO PISO, PODENDO TAMBÉM SER INSTALADAS NO TETO.
 8. POTÊNCIA (WATT) MÍNIMO 2W (OU EQUIVALENTE).
 9. TEMPO DE ALIMENTAÇÃO: 220V.
 10. TEMPO DE AUTONOMIA, NO MÍNIMO 03 HORAS.
 - 11.

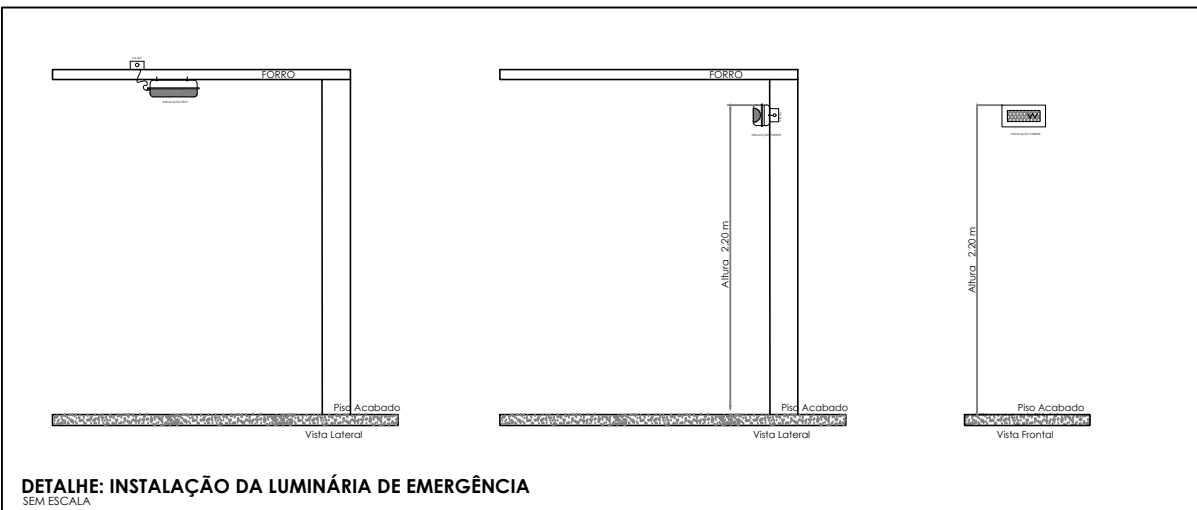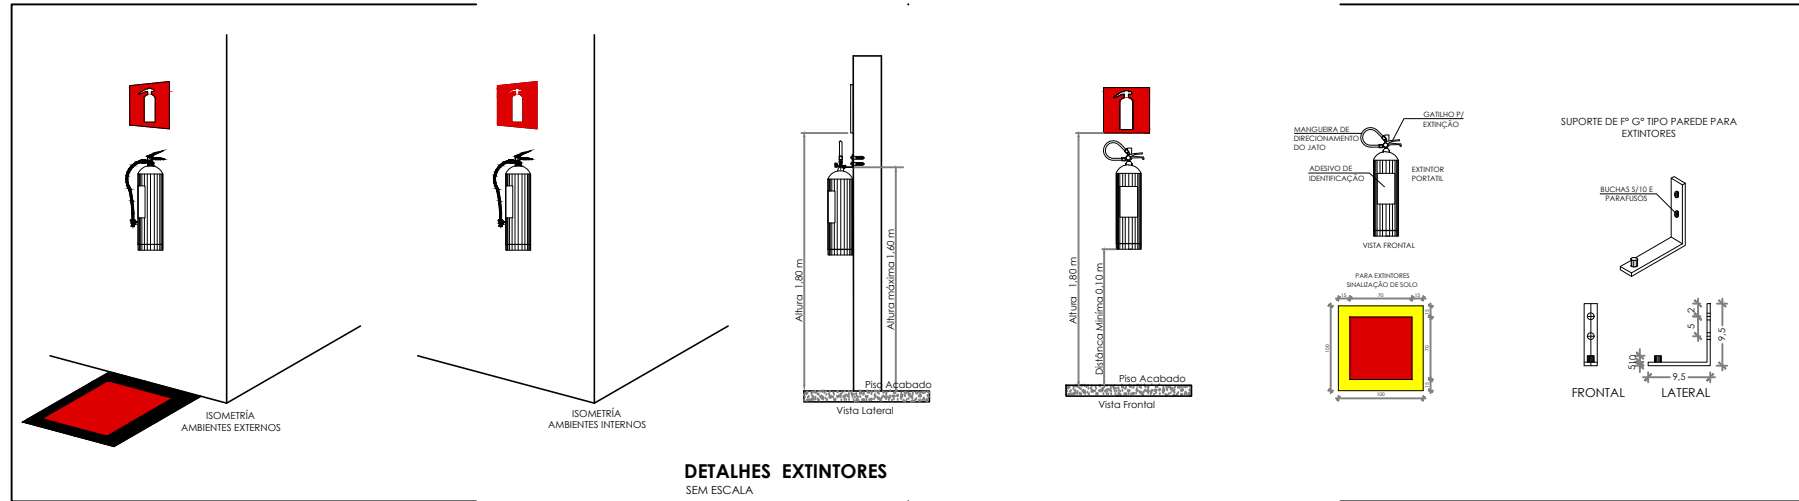

SÍMBOLOS GRÁFICOS - MEDIDAS DE SEGURANÇA (NORMA TÉCNICA Nº 12/2015 - CBMDF)		SÍMBOLOS GRÁFICOS - MEDIDAS DE SEGURANÇA (NORMA TÉCNICA Nº 12/2015 - CBMDF)	
SÍMBOLO	DESCRIÇÃO	SÍMBOLO	DESCRIÇÃO
	"BLOCO AUTÔNOMO DE ILUMINAÇÃO 30 LUX, POTÊNCIA DE 2W, 220V, 100 LUMENS, AUTONOMIA DE 3 HORAS, INSTALADO NO TETO"		EXTINTOR PORTÁTEL CARGA DE PÓ ABC 3A-20B-C 6KG
	"BLOCO AUTÔNOMO DE ILUMINAÇÃO 30 LUX, POTÊNCIA DE 2W, 220V, 100 LUMENS, AUTONOMIA DE 3 HORAS, INSTALADO NA PAREDE H=1,80M"		EXTINTOR PORTÁTEL CARGA DE PÓ CO ² 20B-C 6KG

CONTROLE DE REVISÕES

Nº	DATA	DESCRIÇÃO
----	------	-----------

FNDE Fundo Nacional de Desenvolvimento da Educação		MINISTÉRIO DA EDUCAÇÃO
PROJETO PADRÃO - FNDE		
PROPRIETÁRIO :		
ENDEREÇO :		
MUNICÍPIO - UF :		
PROPRIETÁRIO		
RESP. TÉCNICO	CREA	
AUTOR DO PROJETO	CAU	
DUFO	CREA	
	RA	

OBSERVAÇÕES:

ESCOLA 13 SALAS DE AULA - MODELO TÉRREO
PROJETO DE INSTALAÇÕES

COORDENAÇÃO CGEST - Coordenação Geral de Infraestrutura Educatonal	PROJETO DE COMBATE A INCÊNDIO ILUMINAÇÃO DE EMERGÊNCIA EXTINTOR			HIN
	REVISÃO R-00	ESCALA INDICADA	PRANCHAS	
FORMATO A0	DATA EMISSÃO JAN/2022			02/05

- NOTAS ESPECÍFICAS
- NOTAS PROJETOS DAS INSTALAÇÕES DE COMBATE À INCÊNDIO E PÂNICO:
1. TODOS OS SISTEMAS DE PROTEÇÃO CONTRA INCÊNDIO CITADOS NESTE PROJETO, DEVEM OBEDECER AOS PRAZOS DE SERVIÇO DE INSPEÇÃO E MANUTENÇÃO DESCRITOS EM NORMA TÉCNICA ESPECÍFICA DO CBM.
 2. O PROJETO DEVE SER ADAPTADO PARA AS NORMATIVAS ESPECÍFICAS DO CBM DO LOCAL ONDE A EDIFICAÇÃO SER CONSTRUÍDA.
 3. TODAS AS ALTERAÇÕES REALIZADAS POSTERIORMENTE NESTE PROJETO E DE INTEIRA RESPONSABILIDADE DO MUNICÍPIO.

- NOTAS ESPECÍFICAS (SISTEMA DE ALARME)
- 05 ACIONADORES AUTOMÁTICOS SERÃO INSTALADOS A UMA ALTURA ENTRE 0,90 M E 1,35 M, EM RELAÇÃO AO PISO ACABADO.
 - 06 AYVADORES SONÓROS FOM CONTATOS ENTRE 2,30 M E 3,50 M DO PISO ACABADO, DE FORMA QUE SEJAM AUDÍVEIS POR TODA A ÁREA DE COBERTURA.
 - 07 O SISTEMA DEVO SER INSTALADO EM LOCAL COM BOM ACESSO À COMUNICAÇÃO SÉRIAL.
 - 08 OS AYVADORES SERÃO FORNACIDOS POR TRAVEZ MÊNCIA AYVANDO IMPEDINDO O ROUPO DO EQUIPAMENTO.
 - 09 A CENTRAL DE ALARME DEVERÁ SER INSTALADA A UMA ALTURA ENTRE 1,40M - 1,60M.
 - 10 O AYVADOR SERÁ INSTALADO 01 (UMA) METER DE DISTÂNCIA DA DETECÇÃO DE INCÊNDIO E FUMAL.
 - 11 A CENTRAL DE ALARME E DETECÇÃO DE INCÊNDIO DEVERÁ TER TECNOLOGIA ANALÓGICA-DIGITAL.
 - 12 A CENTRAL DE ALARME SERÁ DO TIPO ENDECRÁVEL.
 - 13 OS AYVADORES E AYVADORES SERÃO DO TIPO ENDECRÁVEL.
 - 14 O SISTEMA SERÁ CLASSE "B".
 - 15 TODA CAIXA DE PASSAGEM NÃO INDICADA SERÁ DE 10X10CM.
 - 16 DEVERÁ SER DEIXADA FOLHA DE NO MÍNIMO 30 CM DE FOLHA DENTRO DAS CAIXAS DE PASSAGEM PARA FACILITAR O ACESSO E A MANUTENÇÃO.



SIMBOLOS GRÁFICOS - MEDIDAS DE SEGURANÇA (NORMA TÉCNICA nº 12/2015 - CBMDF)		
SÍMBOLO	DESCRIÇÃO	
ALARME MANUAL		ALARME DE ACIONAMENTO MANUAL
		AVISADOR TIPO SIRENE
		CENTRAL DE ALARME
		TUBULAÇÃO DE ALARME
		CABO DE ALIMENTAÇÃO DAS SIRENES
		CABO DE BLINDADO DE COMUNICAÇÃO PARA ACIONADORES E SIRENES

Nº	DATA	DESCRIÇÃO
----	------	-----------

MINISTÉRIO DA
EDUCAÇÃO

PROJETO PADRÃO - FNDE

MUNICÍPIO - UF:

100

CREA

CAU

5


100

AI AF

10




HIN

03/05




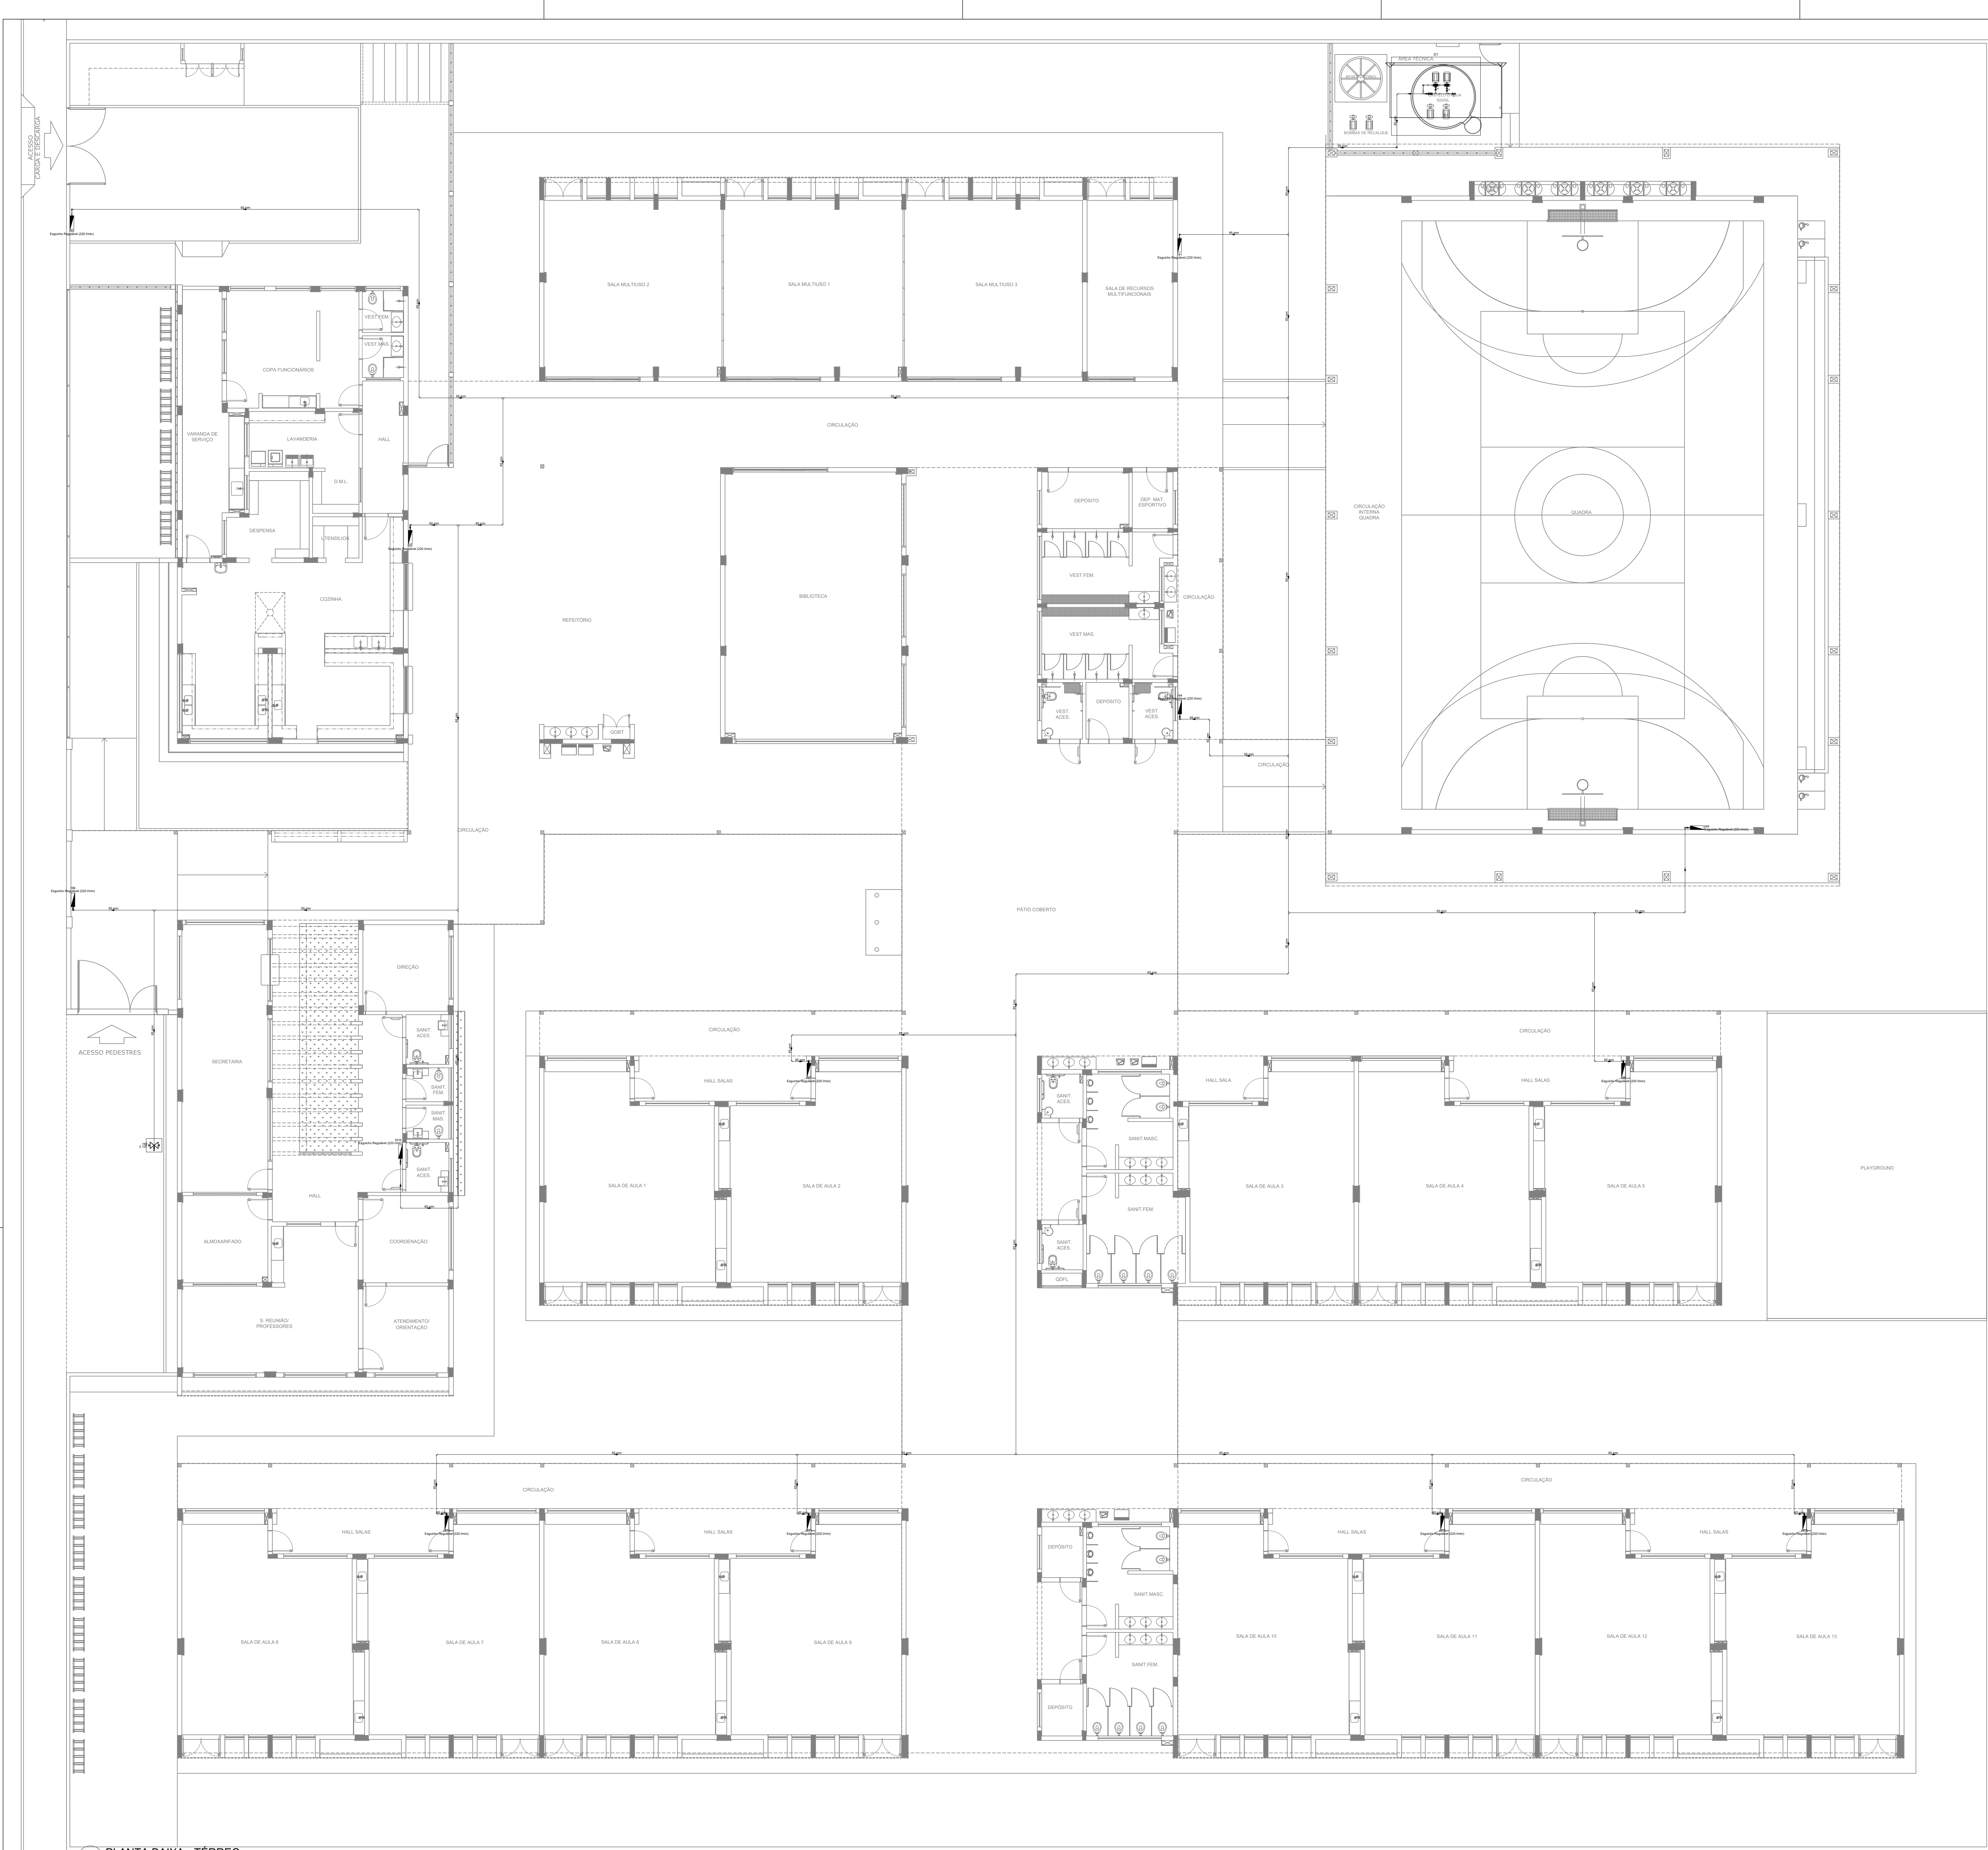


- NOTAS GERAIS
1. CONFERIR MEDIDAS EM OBRA
 2. MEDIDAS EM METRO, EXCETO QUANDO INDICADO
 3. AS COTAS PREVEEM SOBRE O DESENHO
 4. ESTE PROJETO FOI DESENVOLVIDO A PARTIR DO PROJETO DE ARQUITETURA
 5. PARA QUALQUER DÚVIDA SOU DIVERGÊNCIA SINALIZAR MEDIDAMENTE
- NOTAS ESPECÍFICAS
- NOTAS PROJETOS DAS INSTALAÇÕES DE COMBATE A INCÊNDIO E PÂNICO
1. TODOS OS SISTEMAS DE PROTEÇÃO CONTRA INCÊNDIO CITADOS NESTE PROJETO, DEVEM OBRIGATORIAMENTE SE SUJEITAR ÀS NORMAS DE PROTEÇÃO CONTRA INCÊNDIO E PÂNICO, DESCRITAS EM NORMA TÉCNICA ESPECÍFICA DO CBM.
 2. O PROJETO DEVE SER ADAPTADO PARA AS NORMATIVAS ESPECÍFICAS DO CBM DO LOCAL, ONDE A EDIFICAÇÃO SERÁ CONSTRUÍDA.
 3. TODAS AS ALTERAÇÕES REALIZADAS POSTERIORMENTE NESTE PROJETO E DE INTERA RESPONSABILIDADE DO MUNICÍPIO.
- NOTAS ESPECÍFICAS (HIDRANTES MANOBTINHOS)
1. O VOLUME DA RESERVA TÉCNICA DE HIDRANTES É DE 12.000 LITROS, DIMENSIONADO CONFORME NBR 13714.
 2. O JATO D'ÁGUA DEVE ATINGIR A UMA DISTÂNCIA MÍNIMA DE 10M (DEZ METROS), COM O ESQUILHO NA POSIÇÃO HORIZONTAL, A 1M (UM METRO) DE ALTURA.
 3. TODOS OS HIDRANTES SERÃO COM ESQUILHO DO TIPO REGULÁVEL.
 4. A INSTALAÇÃO DOS HIDRANTES DEVE ESTAR ENTRE 1,30M (UM METRO E TRINTA CENTÍMETROS) E 1,50M (UM METRO E CINQUENTA CENTÍMETROS), MEDIDA DA FACE SUPERIOR DO PISO ACABADO AO EIXO HORIZONTAL DO REGISTRO DO HIDRANTE.
 5. A COTA DA SABA DE ÁGUA PARA CONSUMO NO INTERIOR DO RESERVATÓRIO, DEVERÁ LEVAR EM CONTA O VOLUME DA RESERVA TÉCNICA DE INCÊNDIO.
 6. LUZAS DE EMERGENÇA NÃO PODEM SER UTILIZADAS EM REDES DE INCÊNDIO.
 7. REGISTROS E VÁLVULAS, DEVEM POSSUIR MECANISMO DE FECHAMENTO E ABERTURA QUE PERMITA A FÁCIL, CLARA E DIRETA VISUALIZAÇÃO DO SEU POSICIONAMENTO.
 8. REGISTROS E VÁLVULAS, SERÃO CLASSE DE PRESSÃO MÍNIMA DE 125 PSI.
 9. REGISTROS, VÁLVULAS E EQUIPAMENTOS, MESMO QUANDO INSTALADOS NO TETO, DEVERÃO POSSUIR FÁCIL ACESSO E VISUALIZAÇÃO.
 10. ROSCAS DE TUBOS E CONEXÕES DEVEM SER COMPATÍVEIS ENTRE SI E COM OS COSINETES E/OU MACHOS DA MÁQUINA UTILIZADA.
 11. ROSCAS DEVEM TER ESTANQUEIDADE GARANTIDA COM PASTA DE VEDAÇÃO CRISTALIZADORA, TIPO DOX OU GAZLIN, APLICADAS À FIBRA DE ALGODÃO OU CANHAM.
 12. TUBULAÇÕES DE INCÊNDIO NÃO PODEM SER HIPÓTESE ALGUMA SEREM EMBUTIDAS EM CONCRETO OU ALVENARIA; TUBULAÇÕES NÃO PODEM SER ENTERRADAS SEM A EXECUÇÃO DOS TESTES PREVISTOS NAS NORMAS BRASILEIRAS.
 13. TUBULAÇÕES QUE SOPEM MACHOS DE DIREÇÃO, QUANDO SUPORTADAS OU APOIADAS NA ESTRUTURA OU ANDA, SUBTERRÂNEAS, DEVERÃO SER DEVIDAMENTE ANCORADAS.
 14. TODA TUBULAÇÃO ENTERRADA DEVERÁ SER PROTEGIDA COM MATERIAL ANTI-CORROSIVO.
 15. TODA TUBULAÇÃO APARENTE DEVERÁ SER PINTADA NA COR VERMELHA.
 16. UNÕES NÃO PODEM SER UTILIZADAS EM REDES DE INCÊNDIO, EXCETO NA INSTALAÇÃO DE EQUIPAMENTOS.
 17. A LOCALIZAÇÃO PRECISA DOS PONTOS DE ALARME, QUANDO EM PAREDES REVESTIDAS COM CERÂMICA, DEVE SER DETERMINADA NO LOCAL, EM FUNÇÃO DO CRUZAMENTO DAS JUNTAS DO REVESTIMENTO.
 18. A SUPORTAÇÃO DAS REDES, DEVERÁ SER COORDENADA COM OS DEMAIS PROJETOS DE MODO A MINIMIZAR CUSTOS DE OBRA.
 19. AS CHAVES DE SABA DOS EQUIPAMENTOS, DEVEM SER INSTALADAS COM RECUO DE 5MM DA FACE EXTERNA DA PAREDE, PARA PERMITIR O PERFEITO ASSENTAMENTO DAS REÇAS.
 20. O FUNCIONAMENTO AUTOMÁTICO É INICIADO PELA SIMPLES ABERTURA DE QUALQUER PONTO DE HIDRANTE DA INSTALAÇÃO.
 21. AS BOMBAS PRINCIPAIS DEVEM ATINGIR PLENO REGIME EM APROXIMADAMENTE 30 SEGUNDOS APÓS A SUA PARTIDA.
 22. FOI PREVISTO UMA BOMBA PRINCIPAL E UMA RESERVA COM POTÊNCIA DE 8 CV CADA.

SÍMBOLOS GRÁFICOS - MEDIDAS DE SEGURANÇA (NORMA TÉCNICA Nº 12/2015 - CBMDF)	
SÍMBOLO	DESCRIÇÃO
	BOMBA PARA INCÊNDIO
	HIDRANTE DE PAREDE
	TUBULAÇÃO HIDRANTE
	HIDRANTE DE RECALQUE

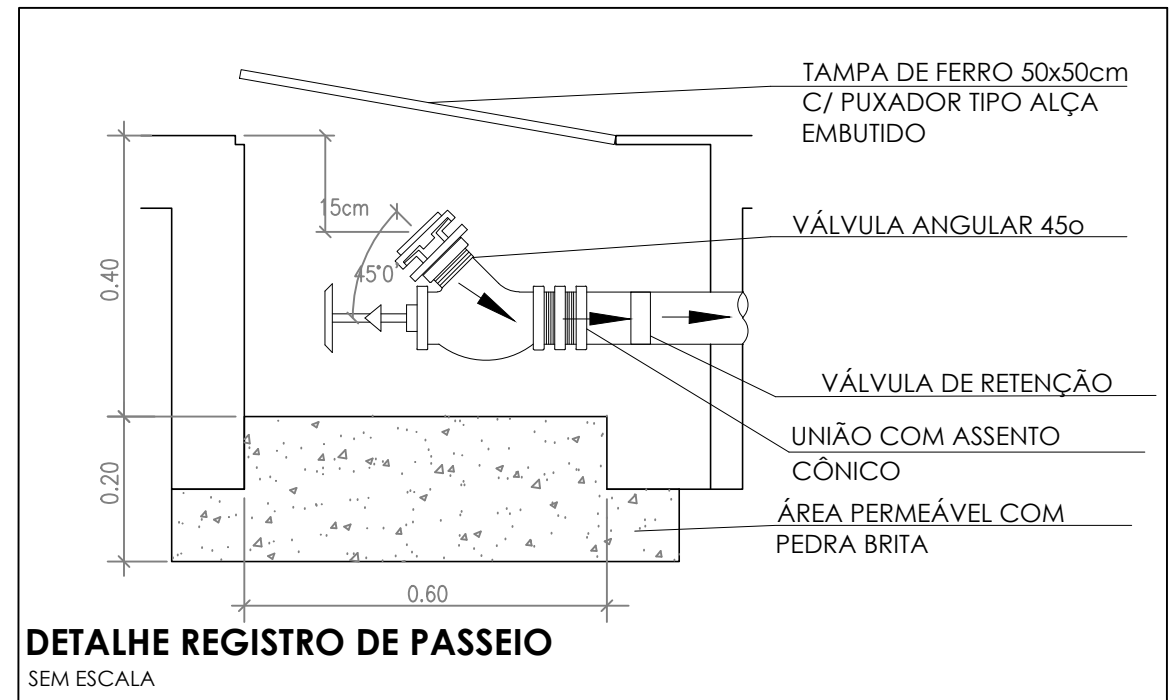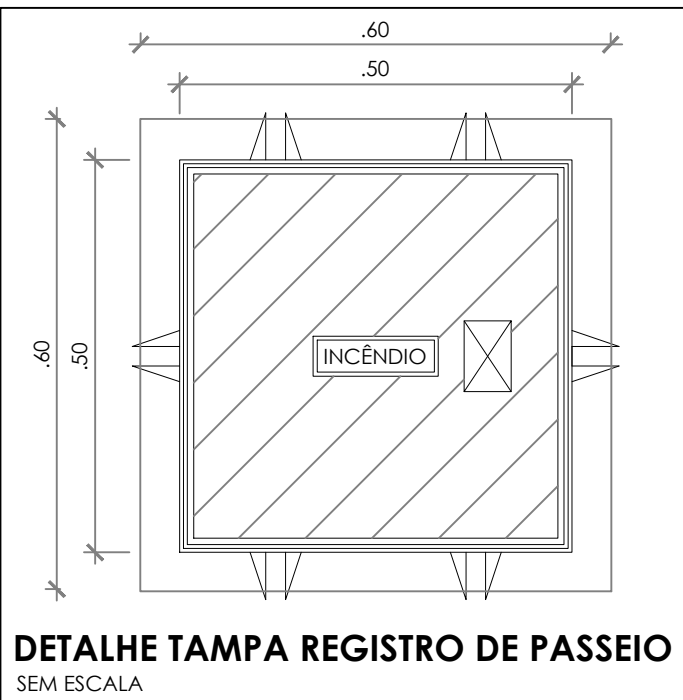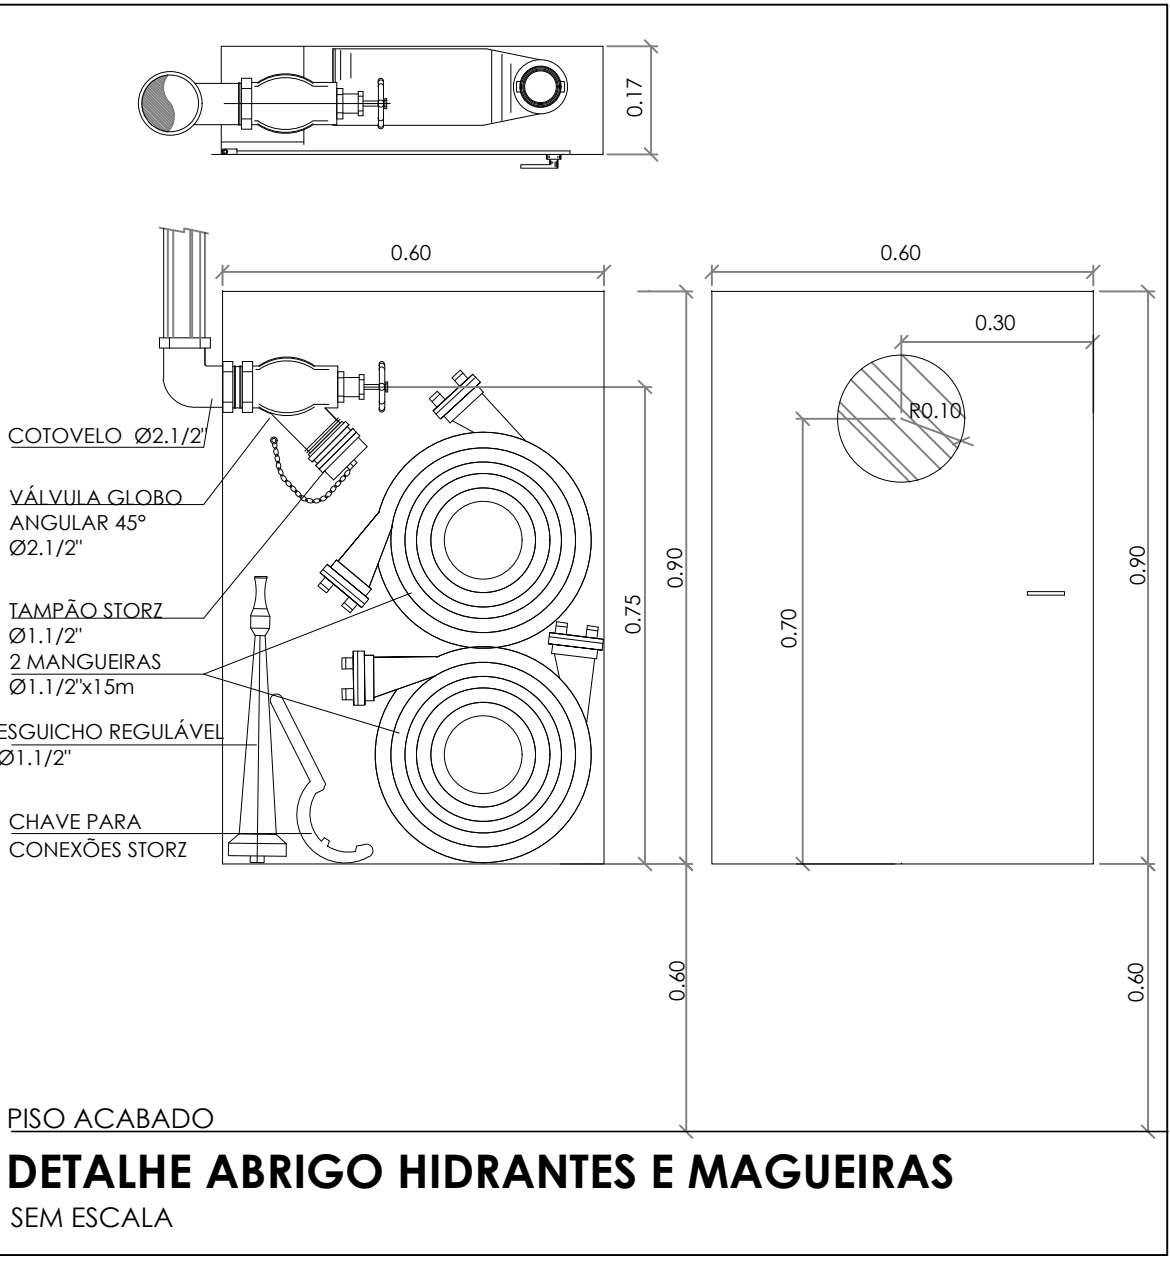

CONTROLE DE REVISÕES		
Nº	DATA	DESCRIÇÃO
FNDE Fundo Nacional de Desenvolvimento da Educação		
MINISTÉRIO DA EDUCAÇÃO		
PROJETO PADRÃO - FNDE		
PROPRIETÁRIO: _____		
ENDEREÇO: _____		
MUNICÍPIO - UF: _____		
PROPRIETÁRIO: _____		
RESP. TÉCNICO: _____		CREA: _____
AUTOR DO PROJETO: _____		CAU: _____
DLFO: _____		CREA: _____
		RA: _____
OBSERVAÇÕES: _____		
ESCOLA 13 SALAS DE AULA - MODELO TÉRREO		
PROJETO DE INSTALAÇÕES		
COORDENAÇÃO: CGEST - Coordenação Geral de Infraestrutura Educacional		PROJETO DE COMBATE A INCÊNDIO
		HIDRANTES
		HIN
REVISÃO: R.00	ESCALA: INDICADA	PRANCHA: 04/05
FORMATO: A0	DATA EMISSÃO: JAN/2022	

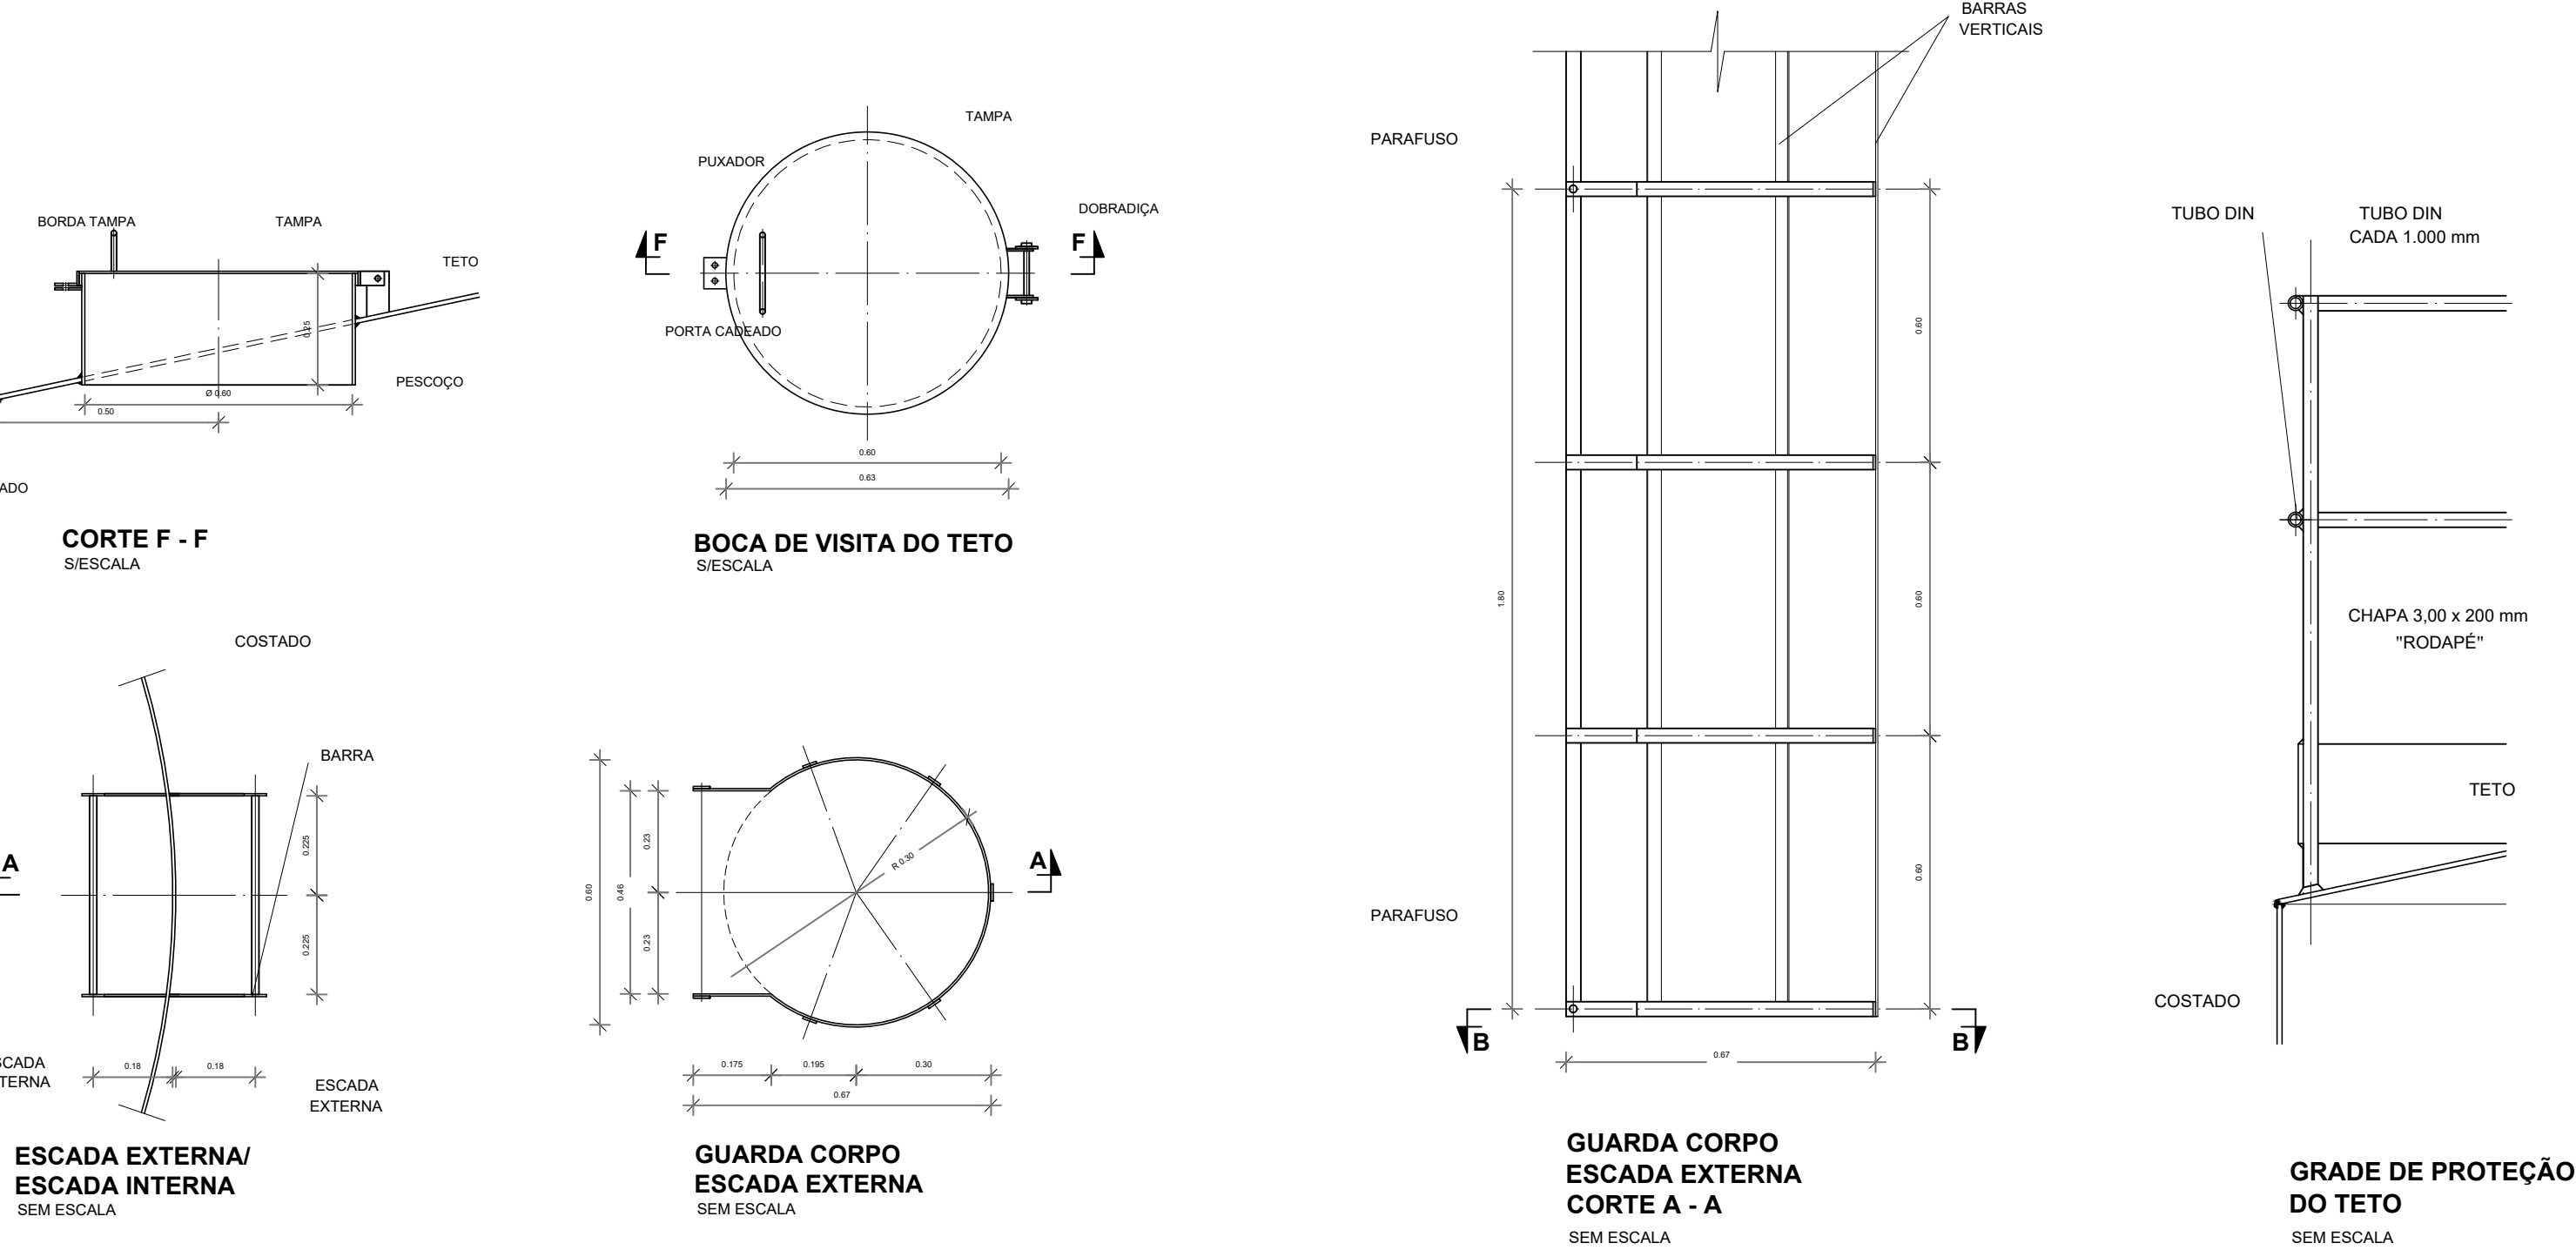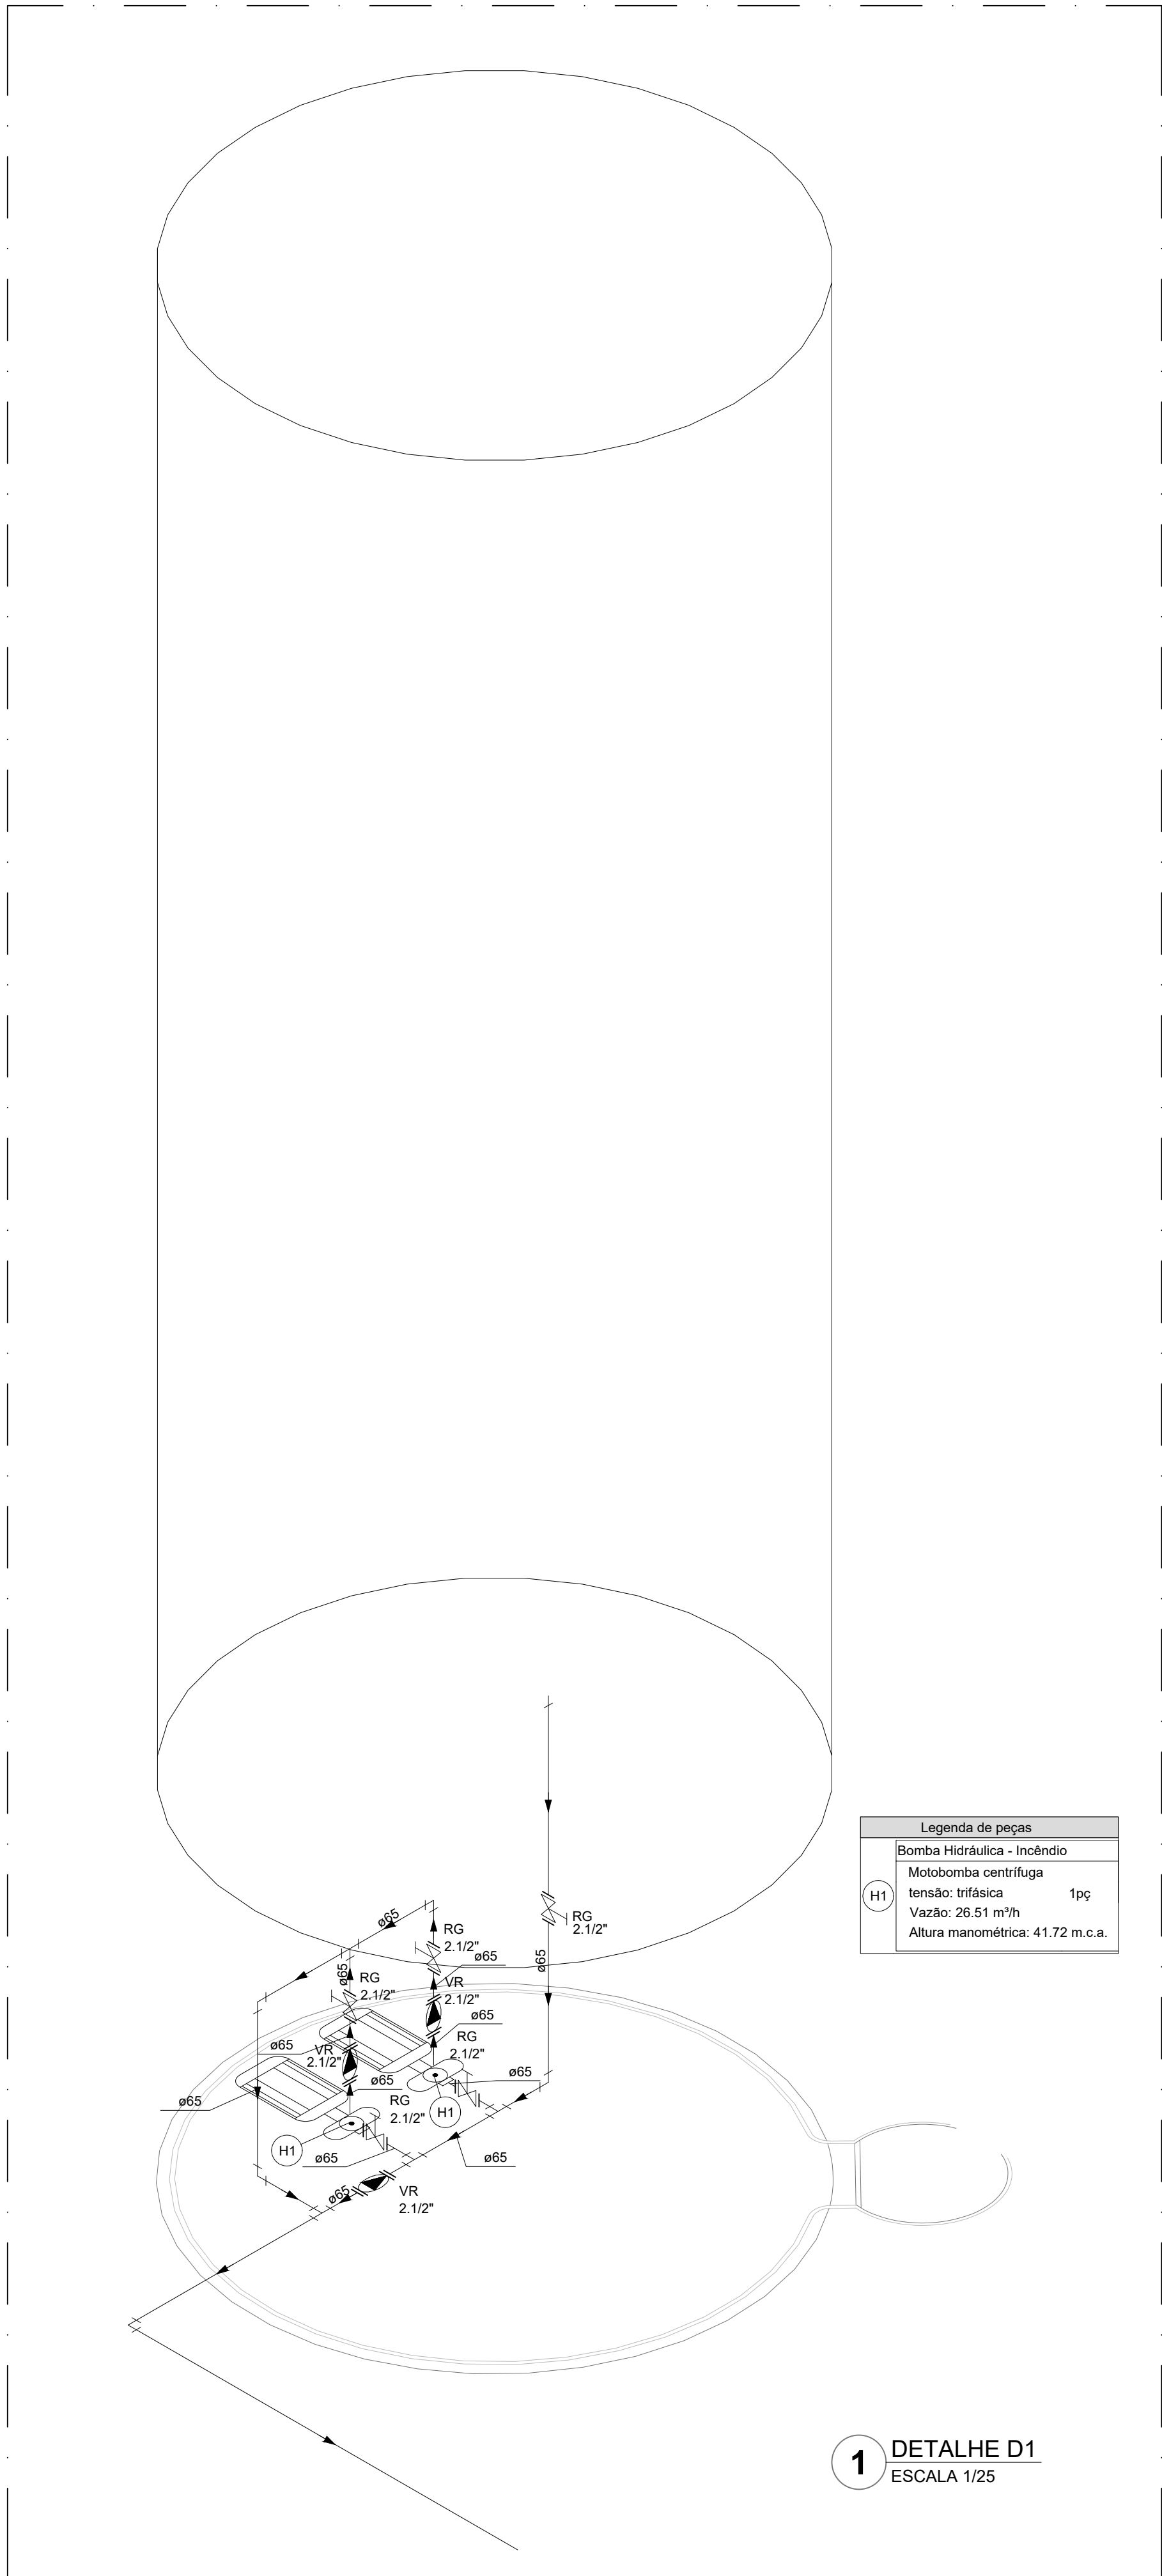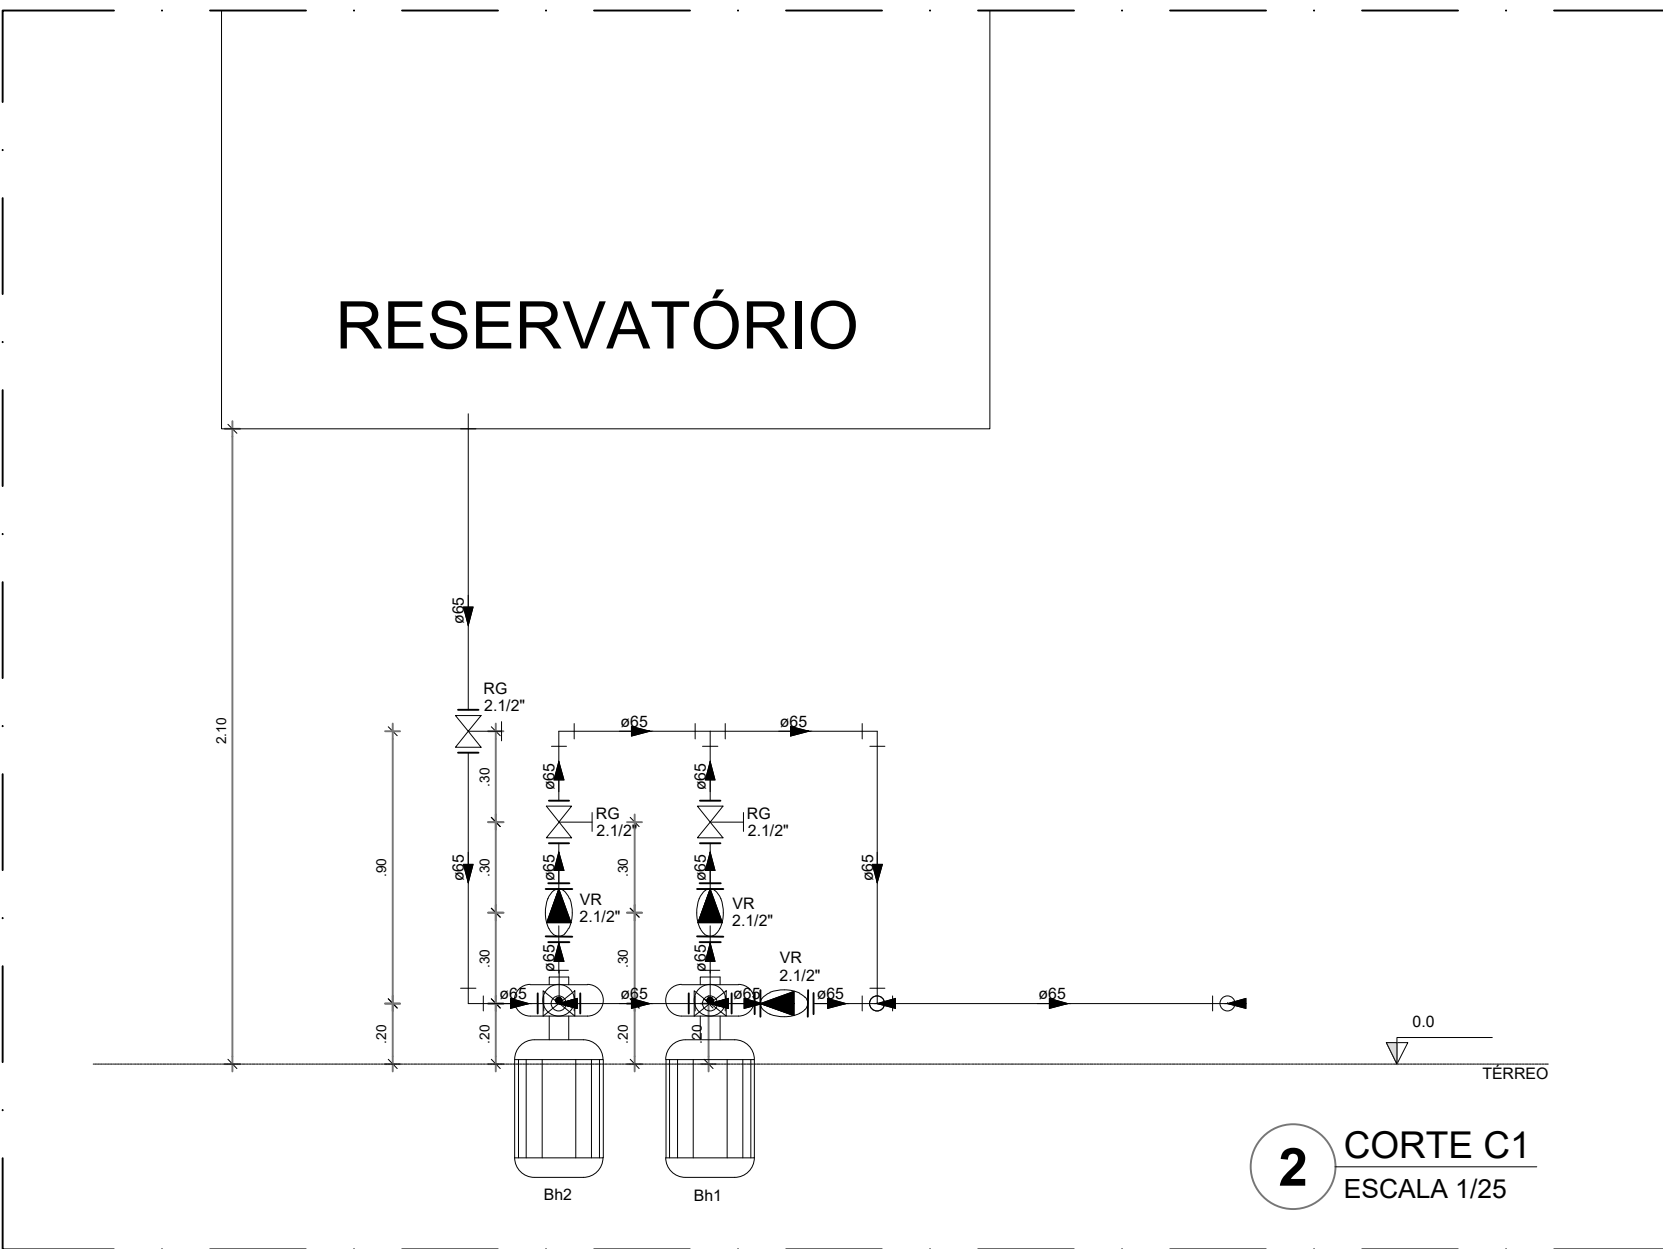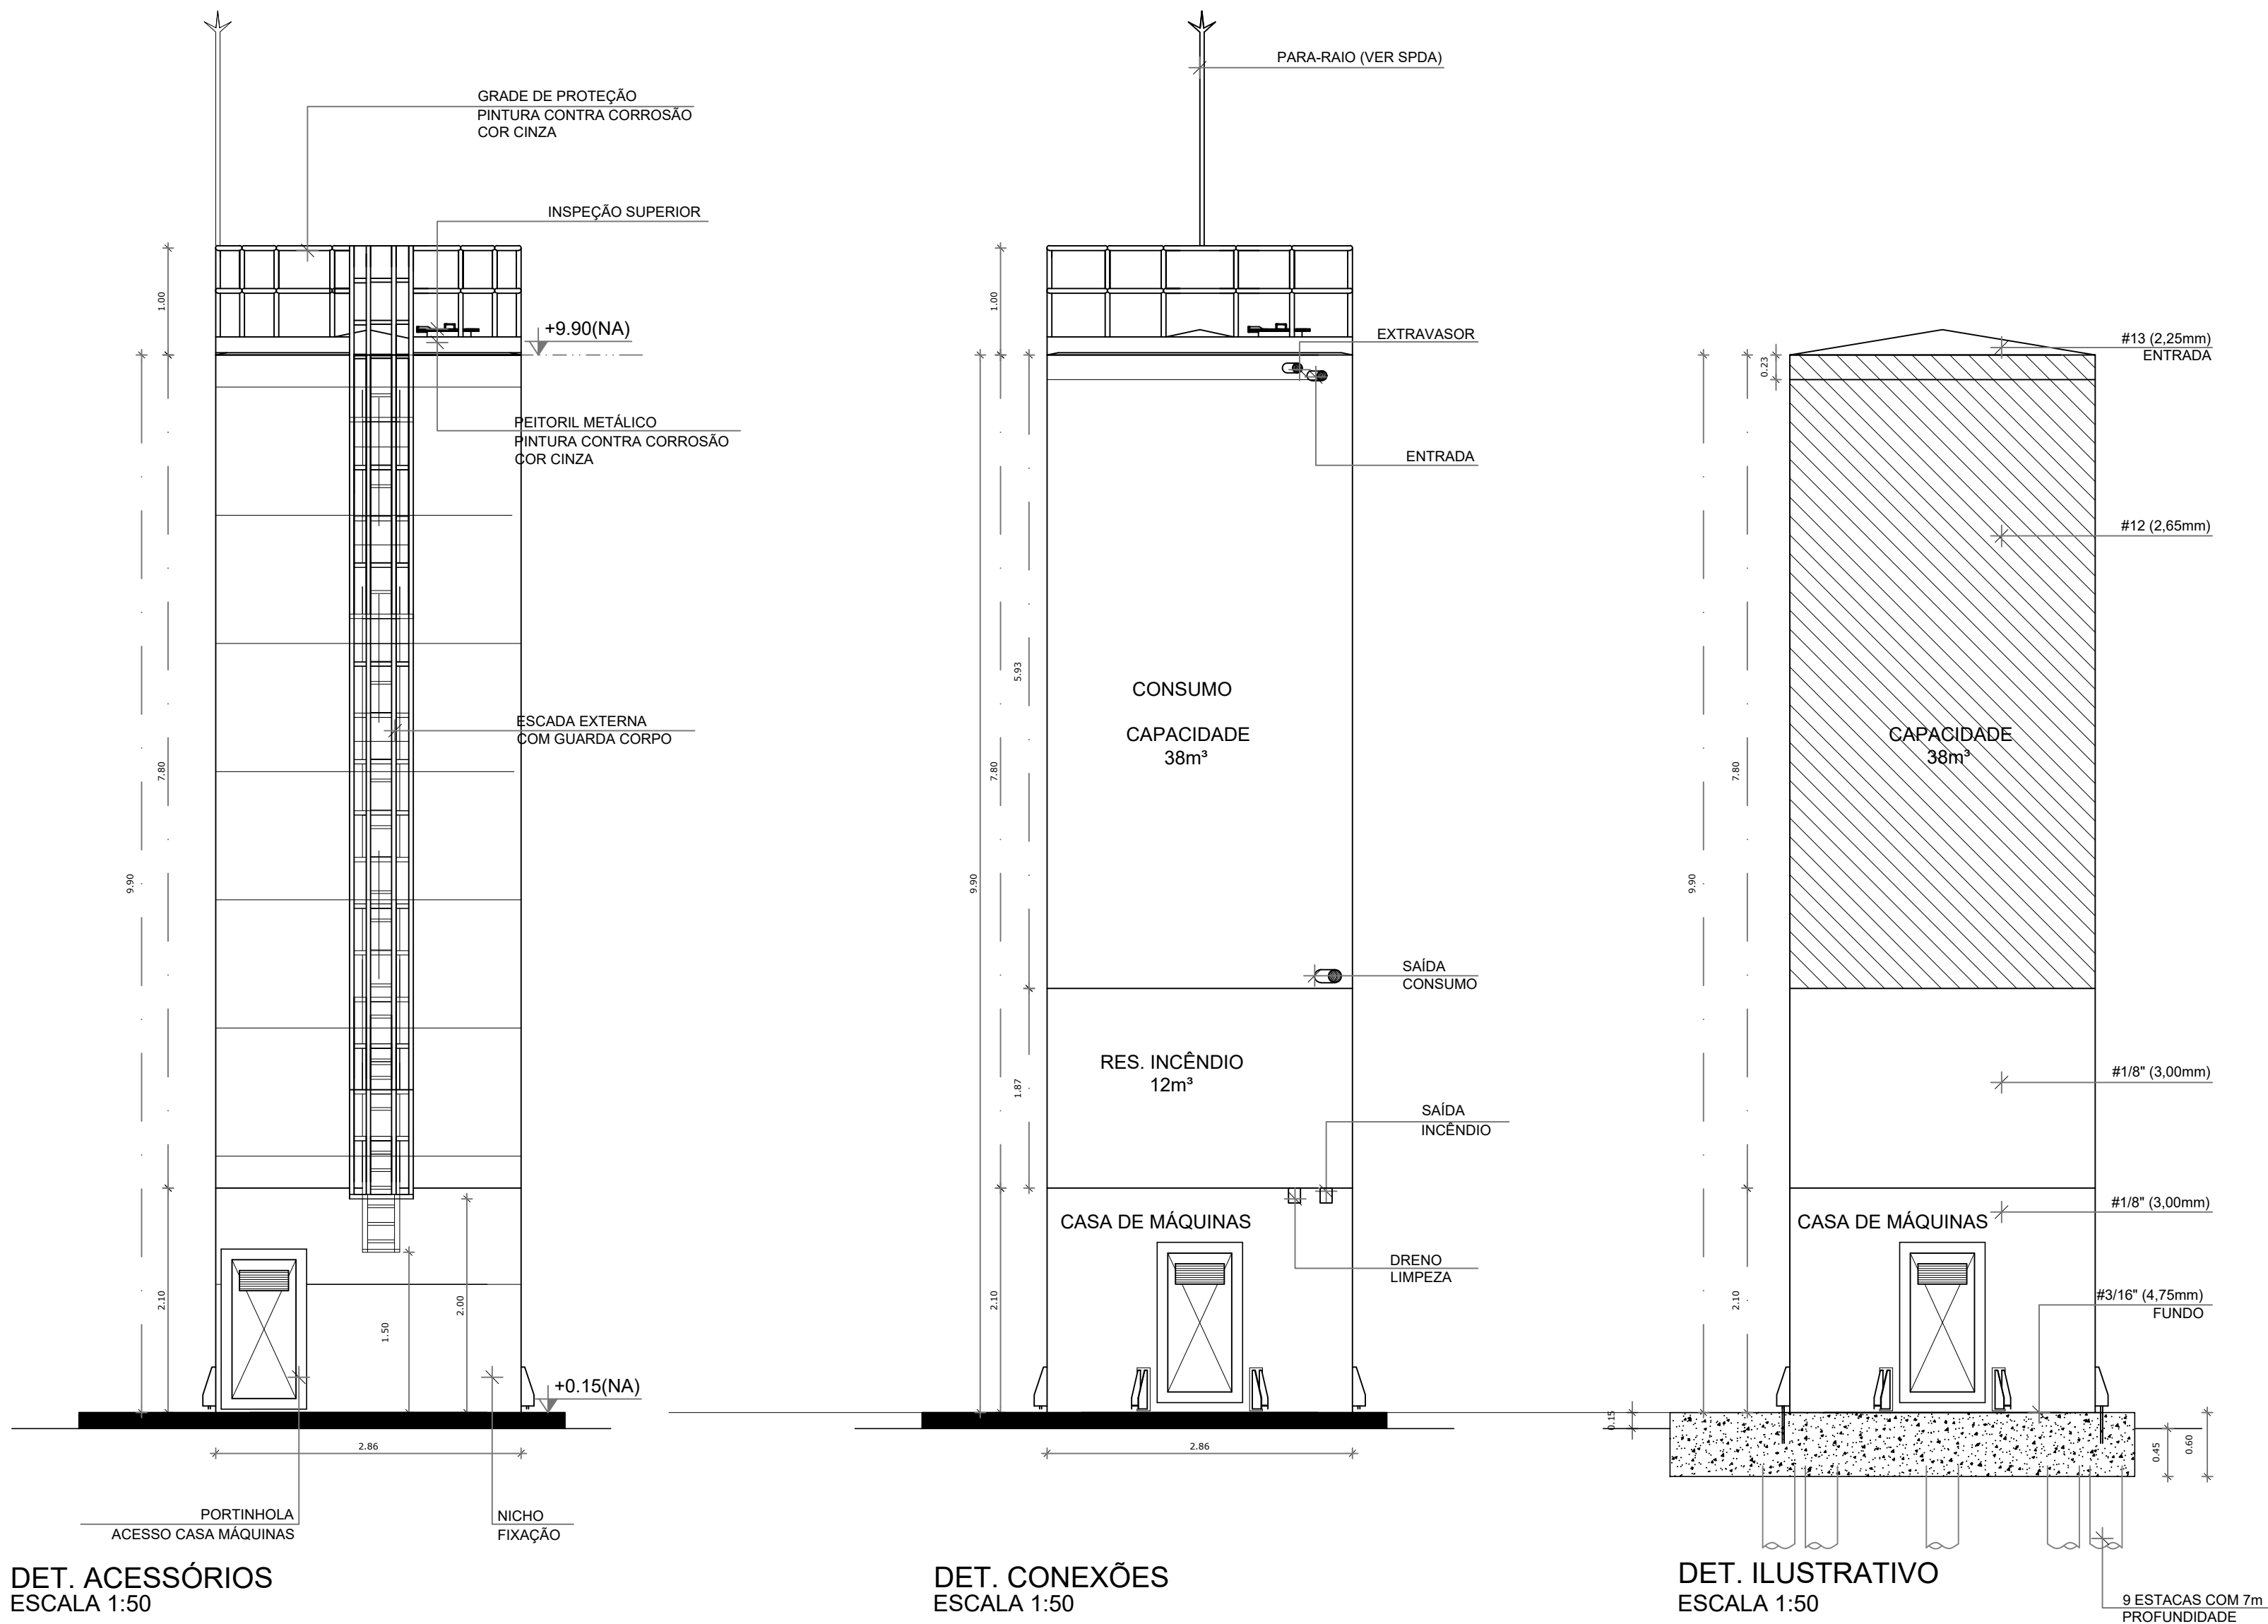

MATERIAL:

ESTRUTURAL: CHAPAS DE AÇO CARBONO PATINÁVEL DE ALTA RESISTÊNCIA ESTRUTURAL E RESISTÊNCIA À CORROSÃO - (A-36).

SOLDAS: INTERNAS E EXTERNAS, QUALIFICADAS NA NORMA AWS A 5.18, PARA PROCESSO SEMI-AUTOMÁTICO (BOLDA MIG), E NA NORMA AWS A 5.1, PARA PROCESSO MANUAL (ELETRODO), UTILIZANDO ARAMES SÓLIDOS E COBREADOS.



A. PINTURA INTERNA:

- TINTAS ESPECIAIS COM ALTA PROTEÇÃO CONTRA CORROSÃO E ATÓXICAS, TOTALIZANDO 200 MICRÔMETROS DE ESPESSURA SECA SENDO:

01 - PREPARAÇÃO DE SUPERFÍCIE: JATEAMENTO SAT JATO METAL BRANCO AS 3;

02 - ACABAMENTO: 02 DEMÃO TOTALIZANDO 125 MICRÔMETROS DE ESPESSURA SECA DE PRIMER EPOXY NA COR CINZA;

03 - ACABAMENTO: 01 DEMÃO 75 MICRÔMETROS, POLIURETANO NA COR CINZA.

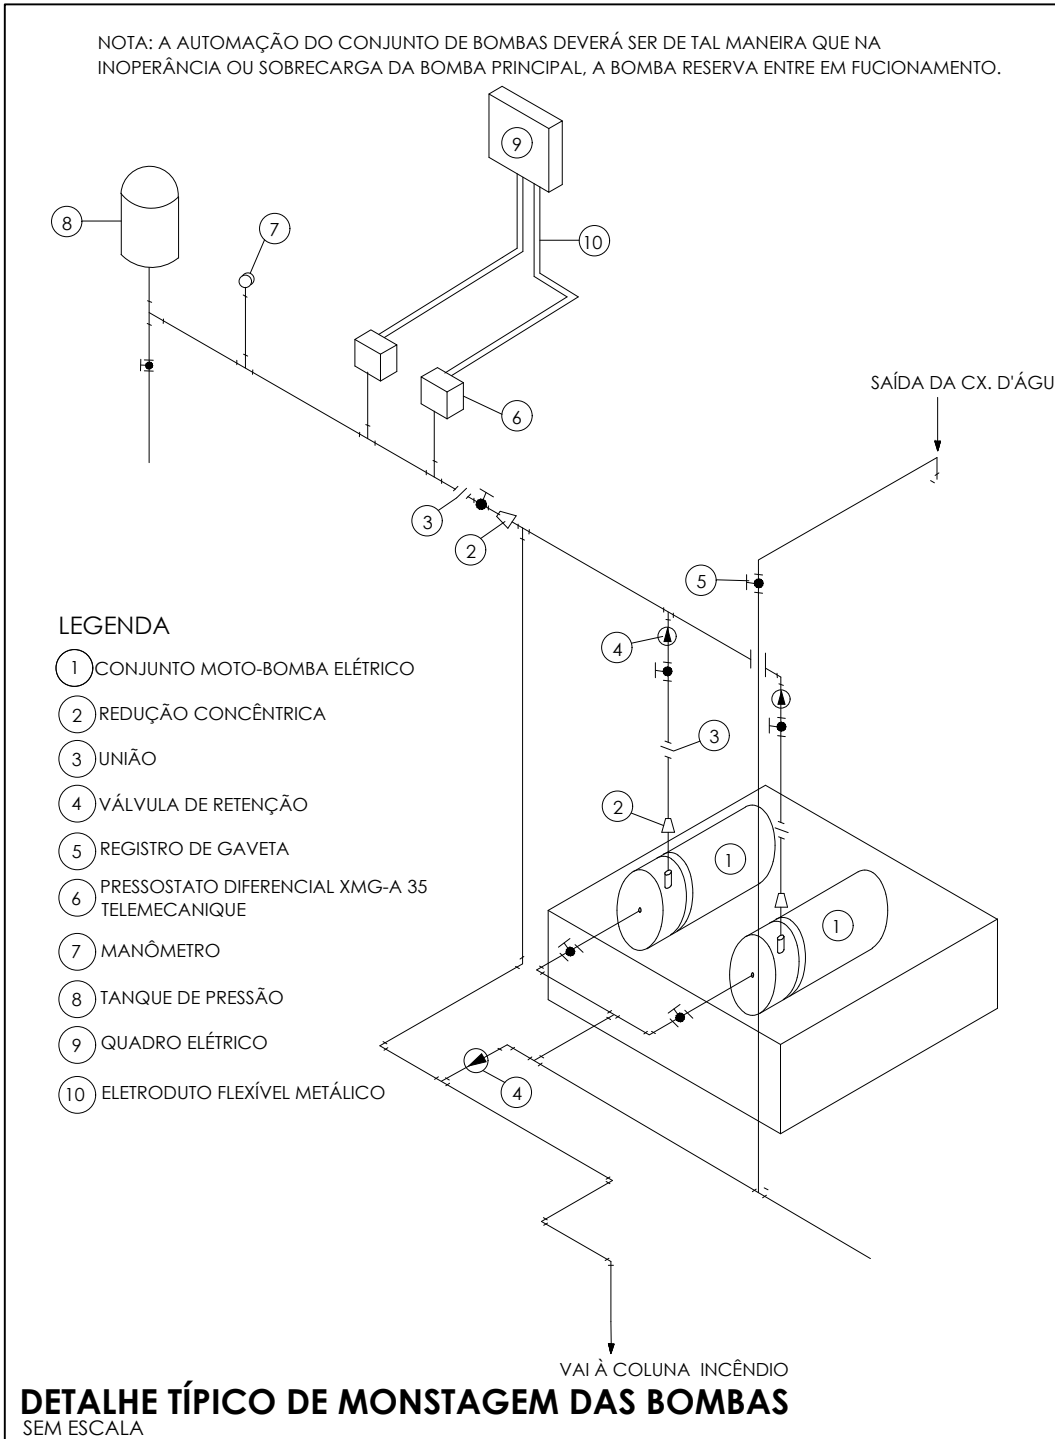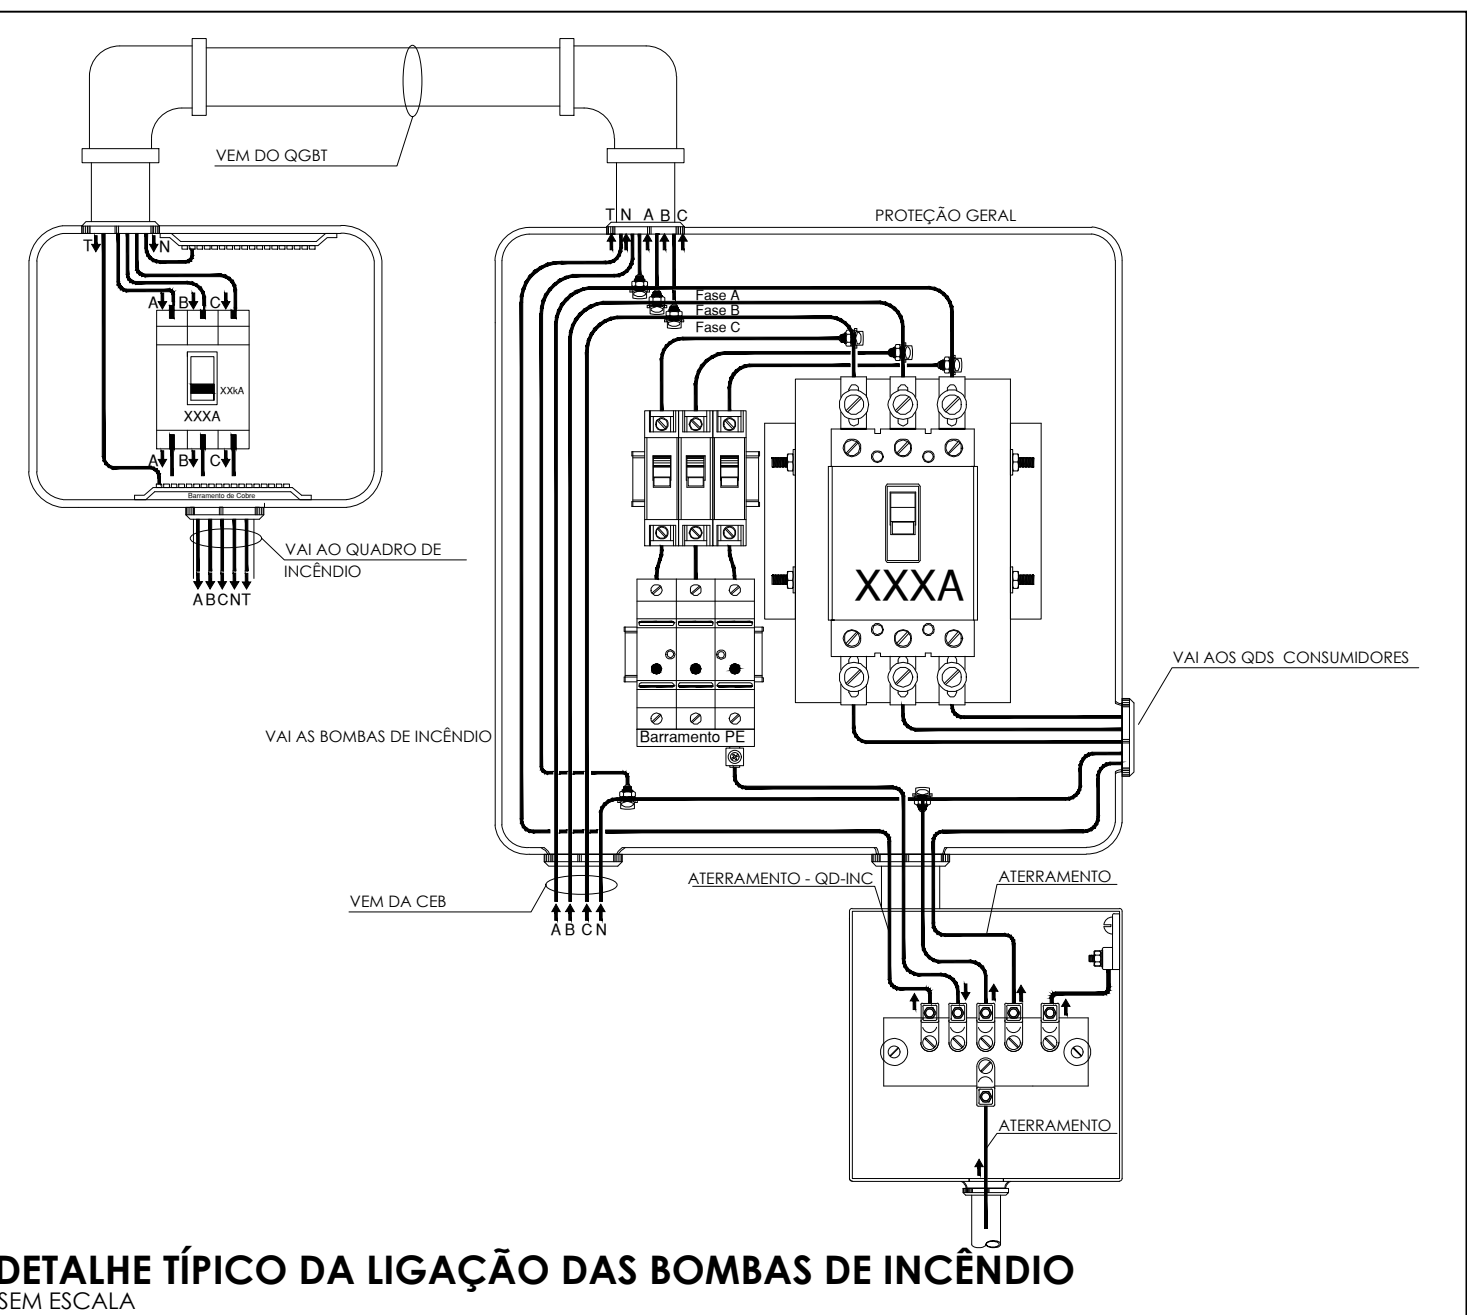

NOTAS GERAIS

1. CONFERIR MEDIDAS EM OBRA
2. MEDIDAS EM METROS EXCETO QUANDO INDICADO
3. AS COTAS PREVALECEM SOBRE O DESENHO
4. ESTE PROJETO FOI DESENVOLVIDO A PARTIR DO PROJETO DE ARQUITETURA
5. PARA QUALQUER DUVIDAS E/OU DIVERGÊNCIAS SINALIZAR IMEDIATAMENTE

NOTAS ESPECÍFICAS

NOTAS ESPECÍFICAS (HIDRANTES MANOJINHOS)

1. O VOLUME DA RESERVA TÉCNICA DE HIDRANTES É DE 12.000 LITROS, DIMENSIONADO CONFORME NBR 13714.
2. O JATO D'ÁGUA DEVE ATINGIR A UMA DISTÂNCIA MÍNIMA DE 10M (DEZ METROS) COM O ESSECHO NA POSIÇÃO HORIZONTAL A 1M (UM METRO) DE ALTURA.
3. TODOS OS HIDRANTES SERÃO COM ESSECHO DO TIPO REGULÁVEL.
4. A INSTALAÇÃO DOS HIDRANTES DEVE ESTAR ENTRE 1,30M (UM METRO E TRINTA CENTÍMETROS) E 1,50M (UM METRO E CINQUENTA CENTÍMETROS), MEDIDA DA FACE SUPERIOR DO FREGO ACABADO AO EIXO HORIZONTAL DO REGISTRO DO HIDRANTE.
5. A COTA DA SAÍDA DE ÁGUA PARA CONSUMO NO INTERIOR DO RESERVATÓRIO, DEVERÁ LEVAR EM CONTA O VOLUME DA RESERVA TÉCNICA DE INCÊNDIO.
6. LIGAS DE EMENDA NÃO PODERÃO SER UTILIZADAS EM REDES DE INCÊNDIO.
7. REGISTROS E VÁLVULAS DEVEM POSSUIR MECANISMO DE FECHAMENTO E ABERTURA QUE PERMITA A FÁCIL, CLARA E DIRETA VISUALIZAÇÃO DO SEU POSICIONAMENTO.
8. REGISTROS E VÁLVULAS SERÃO CLASSE DE PRESSÃO MÍNIMA DE 125 PSI.
9. REGISTROS, VÁLVULAS E EQUIPAMENTOS, MESMO QUANDO INSTALADOS NO TETO, DEVERÃO POSSUIR FÁCIL ACESSO E VISUALIZAÇÃO.
10. ROSCAS DE TUBOS E CONEXÕES DEVEM SER COMPATÍVEIS ENTRE SI E COM OS COSSIMETRES E/OU MACHOS DA TARRAXA UTILIZADA.
11. ROSCAS DEVEM TER ESTANQUEIDADE GARANTIDA COM PASTA DE VEDAÇÃO CRISTALIZADORA, TIPO DOX OU GAZULIN, ANCORADAS A FIBRA DE ALGODÃO OU GANÂMICO.
12. TUBULAÇÕES DE INCÊNDIO NÃO PODERÃO SER HIPÓTESE ALGUMA SEREM EMBITADAS EM CONCRETO OU ALVENARIA. TUBULAÇÕES NÃO PODERÃO SER ENTERRADAS SEM A EXECUÇÃO DOS TESTES PREVISTOS NAS NORMAS BRASILEIRAS. TUBULAÇÕES QUE SOFREM MUDANÇAS DE DIREÇÃO, QUANDO SUPOSTADAS OU APOIADAS NA ESTRUTURA OU ANDA SUBTERRÂNEAS, DEVERÃO SER PROTEGIDAS COM MATERIAL ANTI-CORROSIVO.
13. TODA TUBULAÇÃO ENTERRADA DEVERÁ SER PROTEGIDA COM MATERIAL ANTI-CORROSIVO.
14. TODA TUBULAÇÃO APARENTE DEVERÁ SER PROTETA NA COR VERMELHA.
15. TODA TUBULAÇÃO DE COMBATE A INCÊNDIO SERÁ EM AÇO CARBONO.
16. UNIDADES NÃO PODERÃO SER UTILIZADAS EM REDES DE INCÊNDIO, EXCETO NA INSTALAÇÃO DE EQUIPAMENTOS.
17. A LOCALIZAÇÃO PRECISA DOS PONTOS DE ALARME, QUANDO EM PAREDES REVESTIDAS COM CERÂMICA, DEVE SER DETERMINADA NO LOCAL EM FUNÇÃO DO CRUZAMENTO DAS JUNTAS DO REVESTIMENTO.
18. A SUPORTAÇÃO DAS REDES, DEVERÁ SER COORDENADA COM OS DEMAIS PROJETOS DE MODO A MINIMIZAR CUSTOS DE OBRA.
19. AS CAIXAS DE SAÍDA DOS EQUIPAMENTOS, DEVEM SER INSTALADAS COM RECUO DE 90MM DA FACE EXTERNA DA PAREDE, PARA PERMITIR O PERFETO ASENTAMENTO DAS PEÇAS.
20. O FUNCIONAMENTO AUTOMÁTICO É INICIADO PELA SIMPLES ABERTURA DE QUALQUER PONTO DE HIDRANTE DA INSTALAÇÃO.
21. AS BOMBAS PRINCIPAIS DEVEM ATINGIR PLENO REGIME EM APROXIMADAMENTE 30 SEGUNDOS APÓS A SUA PARTIDA.
22. FOI PREVISTO UMA BOMBA PRINCIPAL E UMA RESERVA COM POTÊNCIA DE 7,5 CV CADA.

CONTROLE DE REVISÕES

Nº	DATA	DESCRIÇÃO
----	------	-----------

FNDE **Fundo Nacional de Desenvolvimento** **PROJETO DE COMBATE A INCÊNDIO**

MINISTÉRIO DA EDUCAÇÃO

PROJETO PADRÃO - FNDE

PROPRIETÁRIO: _____

ENDEREÇO: _____

MUNICÍPIO - UF: _____

PROPRIETÁRIO: _____

RESP. TÉCNICO: _____ CREA: _____

AUTOR DO PROJETO: _____ CAU: _____

DLFO: _____ CREA: _____

RA: _____

OBSERVAÇÕES: _____

ESCOLA 13 SALAS DE AULA - MODELO TÉRREO

PROJETO DE INSTALAÇÕES

COORDENAÇÃO: _____

CGEST - Coordenação Geral de Infraestrutura Educacional

PROJETO DE COMBATE A INCÊNDIO

DETALHES HIDRANTE

DETALHE RESERVATÓRIO

HIN

FORMATO: _____

REVISÃO: _____

ESCALA: _____

INDICADA: _____

DATA EMISSÃO: _____

05/05