


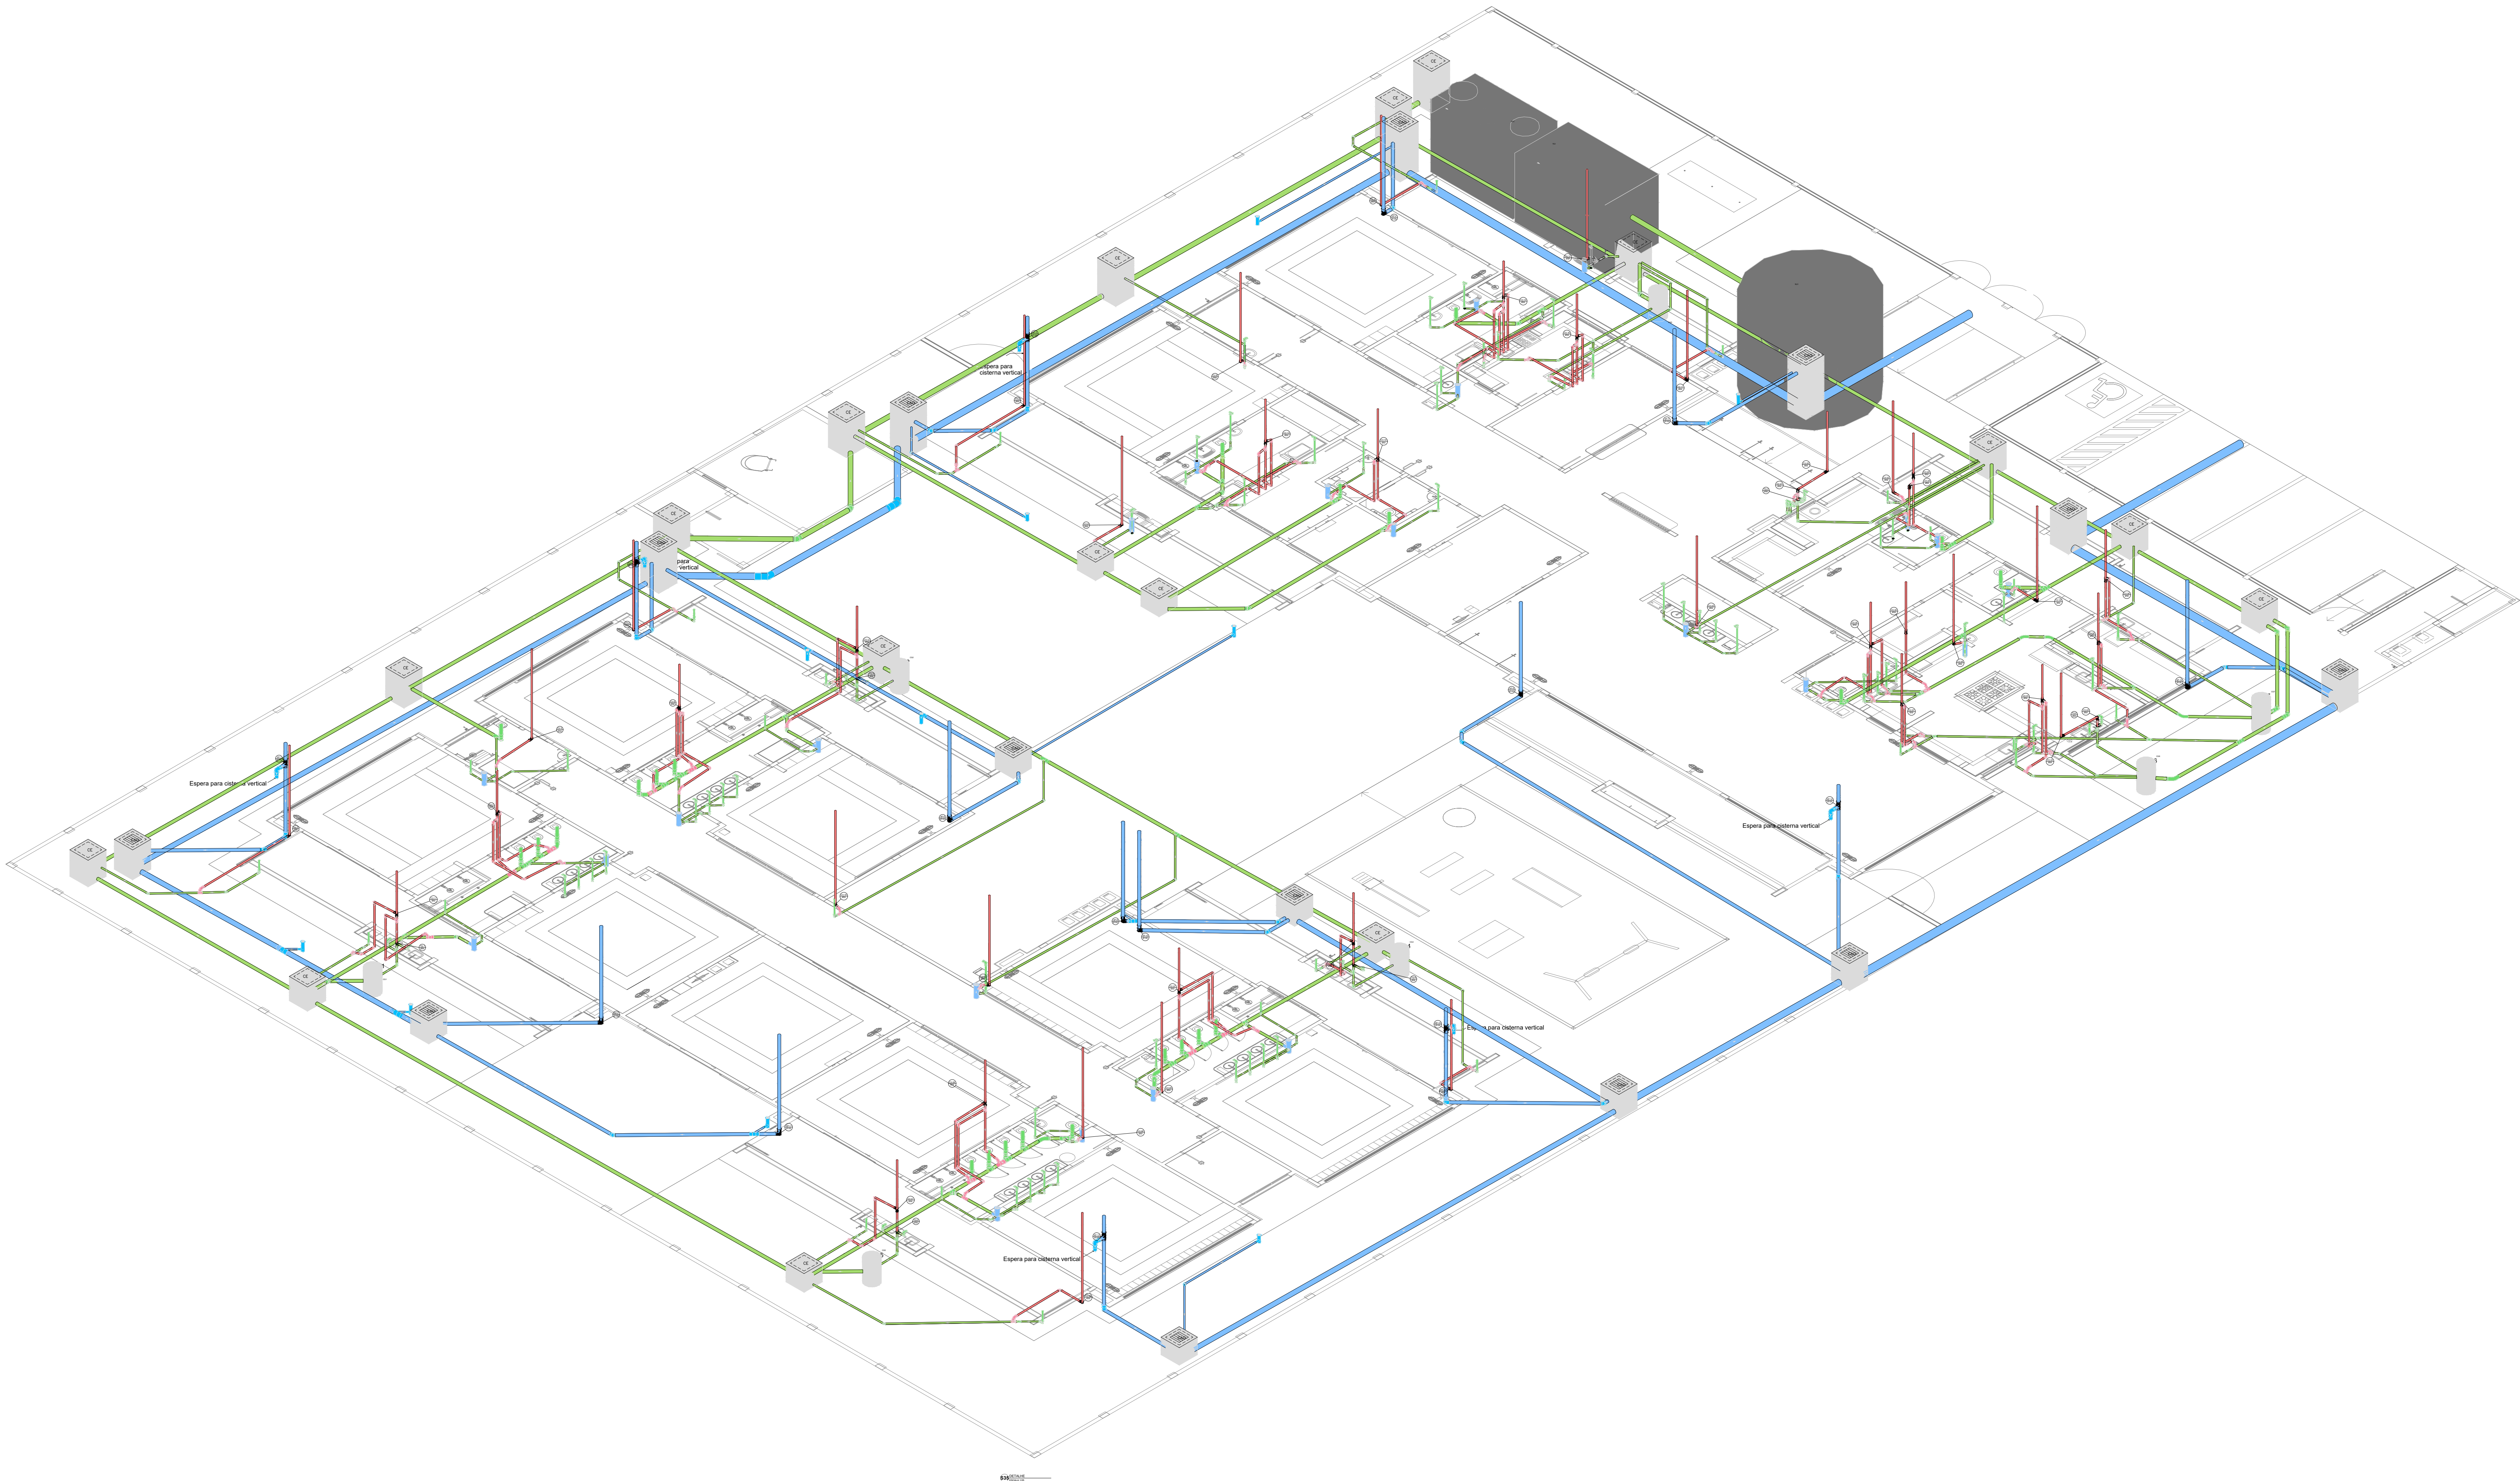

Legenda de condutos		Legenda inclinação	
Esgoto		Ø40mm	2%
		Ø50mm	2%
		Ø75mm	2%
Pluvial		Ø100mm	1%
		Ø150mm	1%
		Ø75mm	1%
Ventilação		Ø100mm	1%
		Ø150mm	1%
		Ø50mm	1%
		Ø75mm	1%
Em caso que a inclinação for diferente da descrita na tabela, estará especificado em planta			

03	JANEIRO/ 2023	Revisão geral da disciplina conforme a atualização da arquitetura. Reordenamento dos pontos de água fria, esgoto cloacal e pluvial para adequação da arquitetura e novo layout. Atualização a NBR 5626/2020.
02	JANEIRO/ 2017	Acrescentando a NBR 5626/2015. Alteração: quadro de áreas, fechamento frontal, sanitários 1 e 2, altura da plataforma, mobiliário e equipamento, altura da cerâmica nos sanitários, cor dos portões dos suportes e altura da porta PAF. Acréscimo: gradil e quadro de cargas no cabeleiro d'água de duchas higiênicas e escaninhos pré-escola.
01	JULHO/ 2016	Alteração paredes - shaft para tubulação hidráulica e detalhamento: alteração da altura da plataforma.
Nº	DATA	DESCRIÇÃO

CONTROLE DE REVISÕES

 **MINISTÉRIO DA EDUCAÇÃO**

PROJETO PADRÃO - FNDE

PROPRIETÁRIO:

ENDEREÇO:

MUNICÍPIO - UF:

PROPRIETÁRIO:

RESP. TÉCNICO: CAU / CREA

AUTOR DO PROJETO: CAU / CREA

APROVAÇÕES

CAU / CREA


PREFEITURA / RA

OBSERVAÇÕES:

CRECHE PRÉ-ESCOLA TIPO 1

PROJETO DE ESGOTO SANITÁRIO E ÁGUAS PLUVIAIS

COORDENAÇÃO	DETALHES ISOMÉTRICOS	PRANCHAS
CGEST - Coordenação Geral de Infraestrutura Educacional	DETALHE ISOMÉTRICO S35	
REVISÃO	ESCALA	PRANCHAS
R.00 R.03	1:100	
R.01 R.02	DATA EMISSÃO	15/18
FORMATO (1189x841)	JAN/2023	

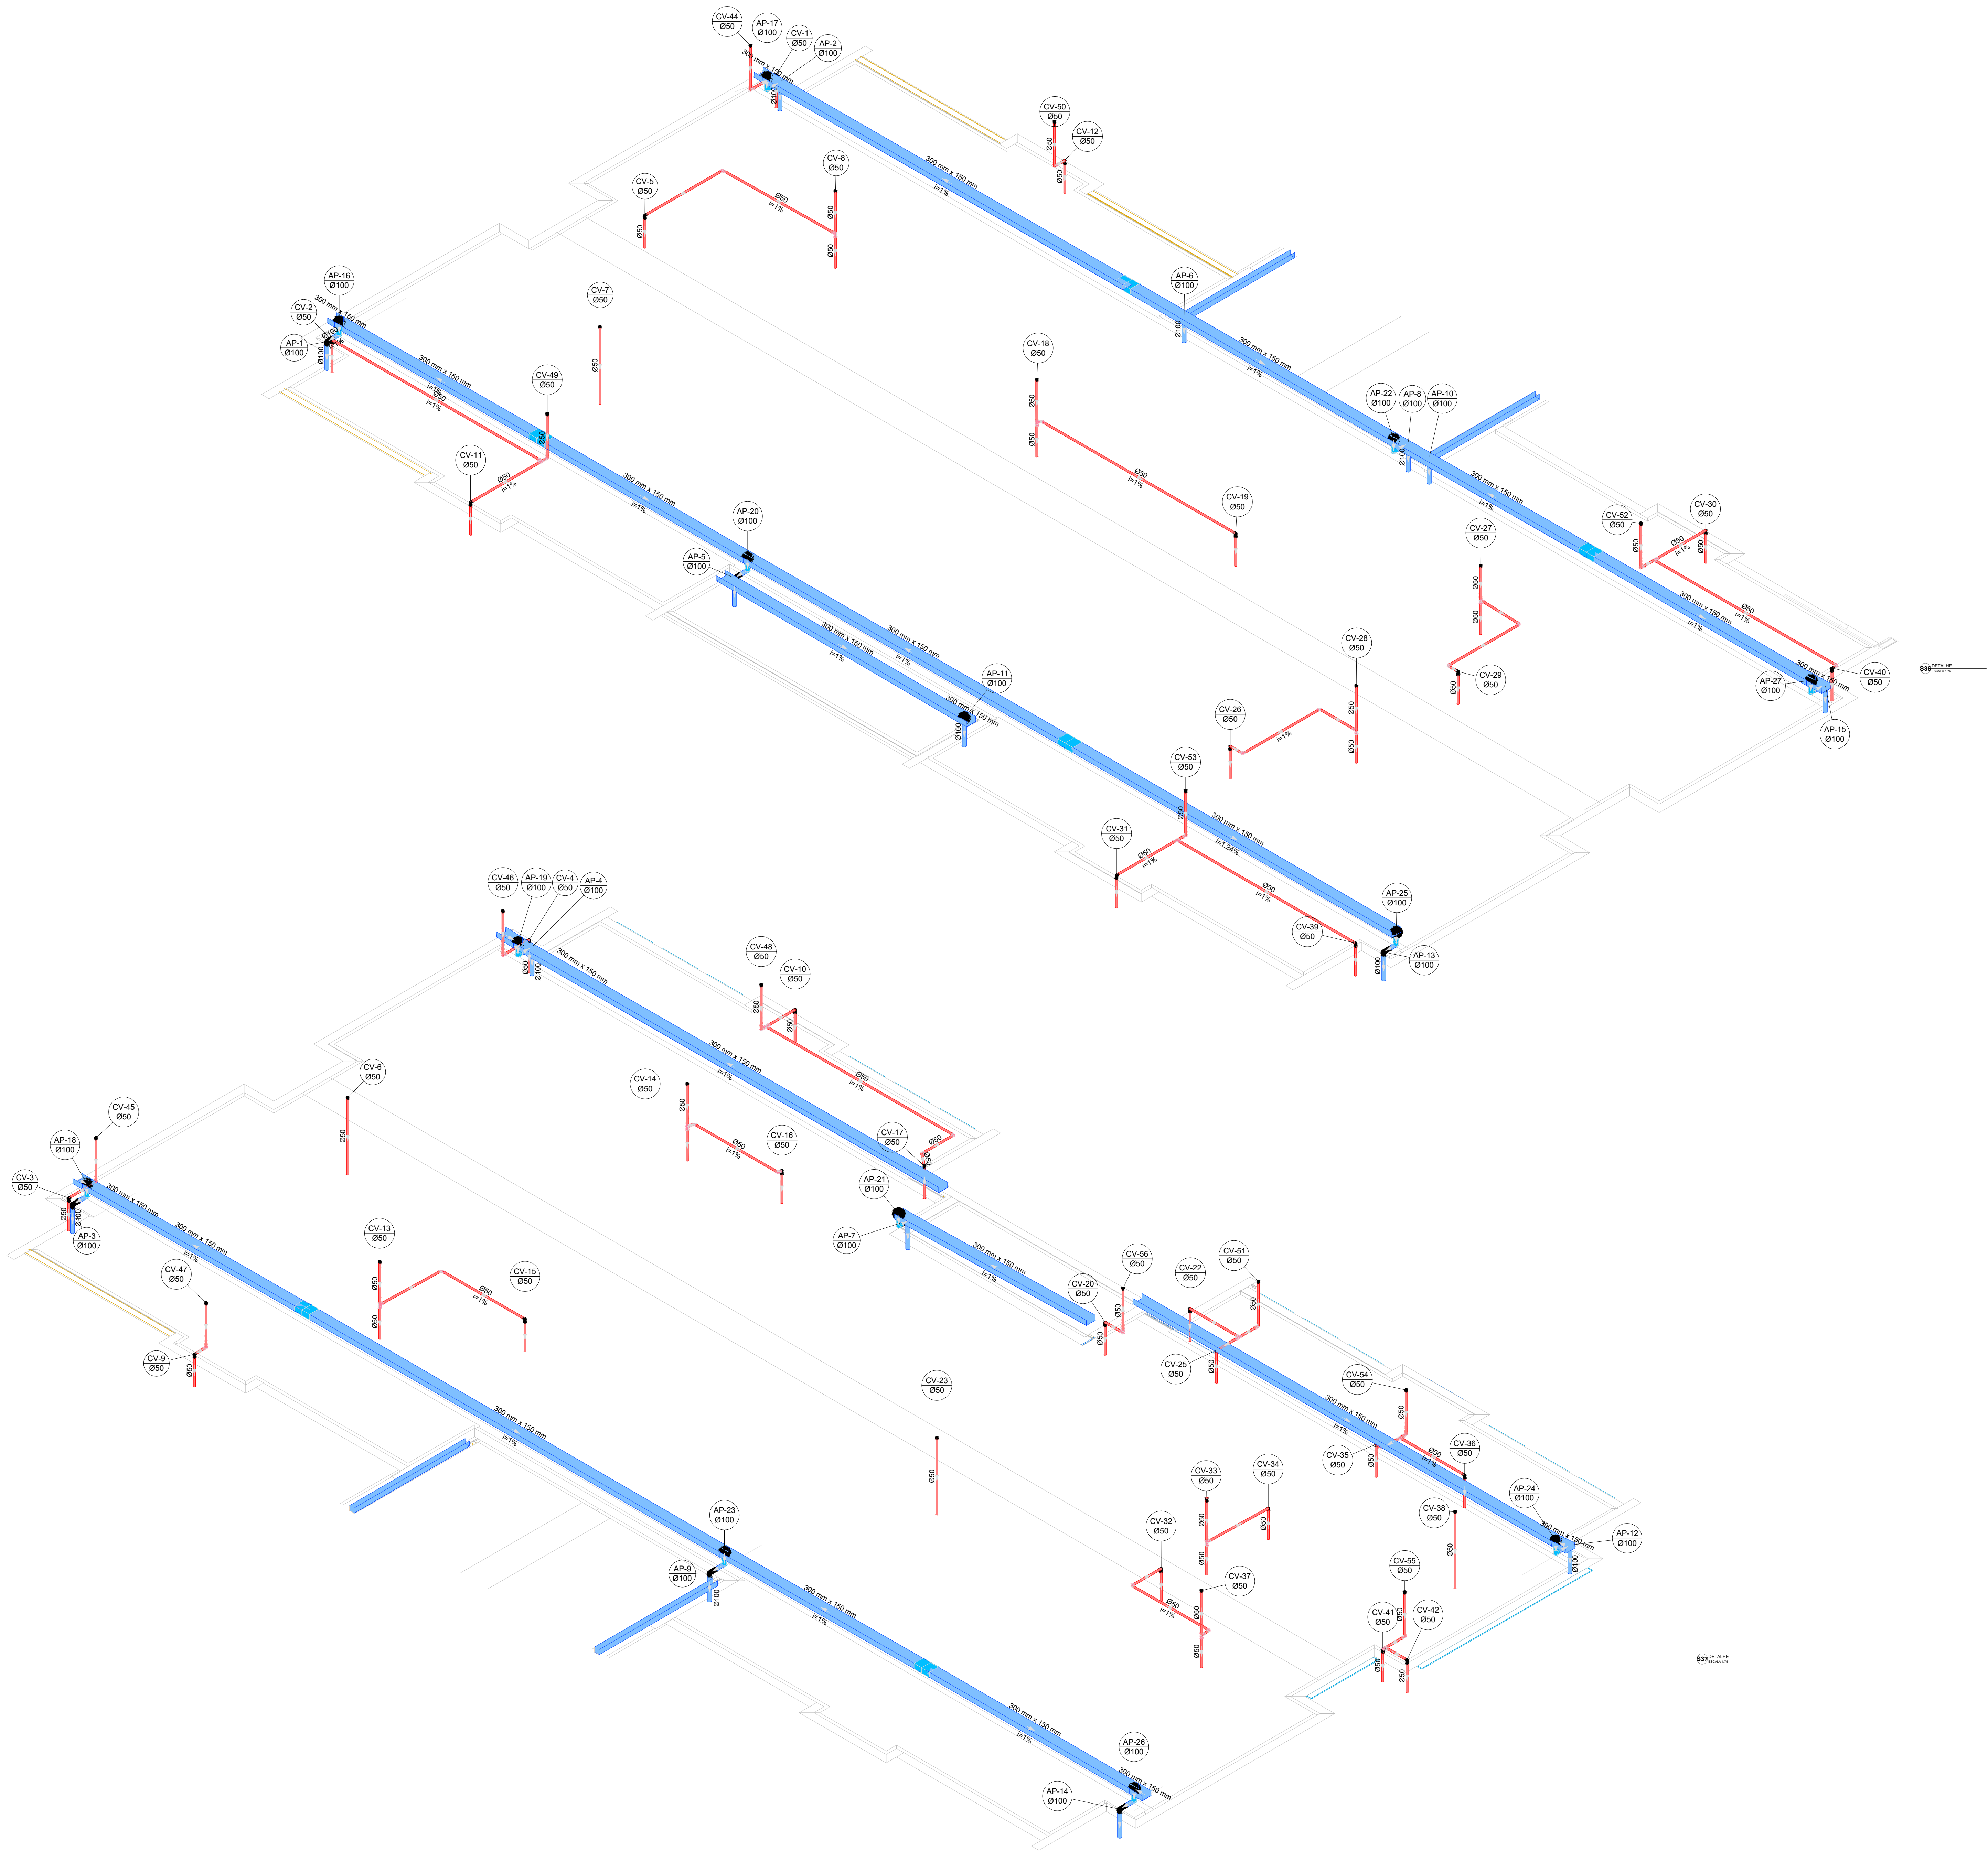


Legenda de condutos		Legenda inclinação	
Esgoto		Ø40mm	2%
		Ø50mm	2%
		Ø75mm	2%
Pluvial		Ø100mm	1%
		Ø150mm	1%
		Ø75mm	1%
Ventilação		Ø100mm	1%
		Ø150mm	1%
		Ø50mm	1%
		Ø75mm	1%

Em casos onde a inclinação for diferente da especificada na planta, esta será especificada em planta.

03	JANEIRO 2023	Revisão geral da disciplina conforme a atualização da arquitetura. Reordenamento dos pontos de água fria, esgoto cloacal e pluvial para adequação da arquitetura e novo layout. Aderimento a NBR 9050/2020.
02	JANEIRO 2017	Adequamento à NBR 9050/2015. Alteração: quadro de áreas, fechamento frontal, sanitários 1 e 2, altura da platibanda, mobiliário e equipamento, altura da cerâmica nos sanitários, cor dos portões dos boxes e altura da porta P44. Acréscimo: grade e quadro de cargas no banheiro d'água, de duchas higiênicas e escaninhos pré-escola.
01	JULHO 2016	Alteração paredes - shaft para tubulação hidráulica e detalhamento; alteração da altura da platibanda.
Nº	DATA	DESCRIÇÃO

CONTROLE DE REVISÕES

FNDE MINISTÉRIO DA EDUCAÇÃO	
PROJETO PADRÃO - FNDE	
PROPRIETÁRIO:	
ENDEREÇO:	
MUNICÍPIO - UF:	
PROPRIETÁRIO:	
RESP. TÉCNICO:	CAU / CREA
AUTOR DO PROJETO:	CAU / CREA
APROVAÇÕES	CAU / CREA
PREFEITURA / RA	
OBSERVAÇÕES:	
CRECHE PRÉ-ESCOLA TIPO 1	
PROJETO DE ESGOTO SANITÁRIO E ÁGUAS PLUVIAIS	
COORDENAÇÃO CGEST - Coordenação Geral de Infraestrutura Educativa	DETALHES ISOMÉTRICOS DETALHES S36 AO S37
REVISÃO R.00 R.01 R.02	ESCALA 1:75 DATA EMISSÃO JAN/2023
FORMATO (118x841)	PRONCHIA 16/18

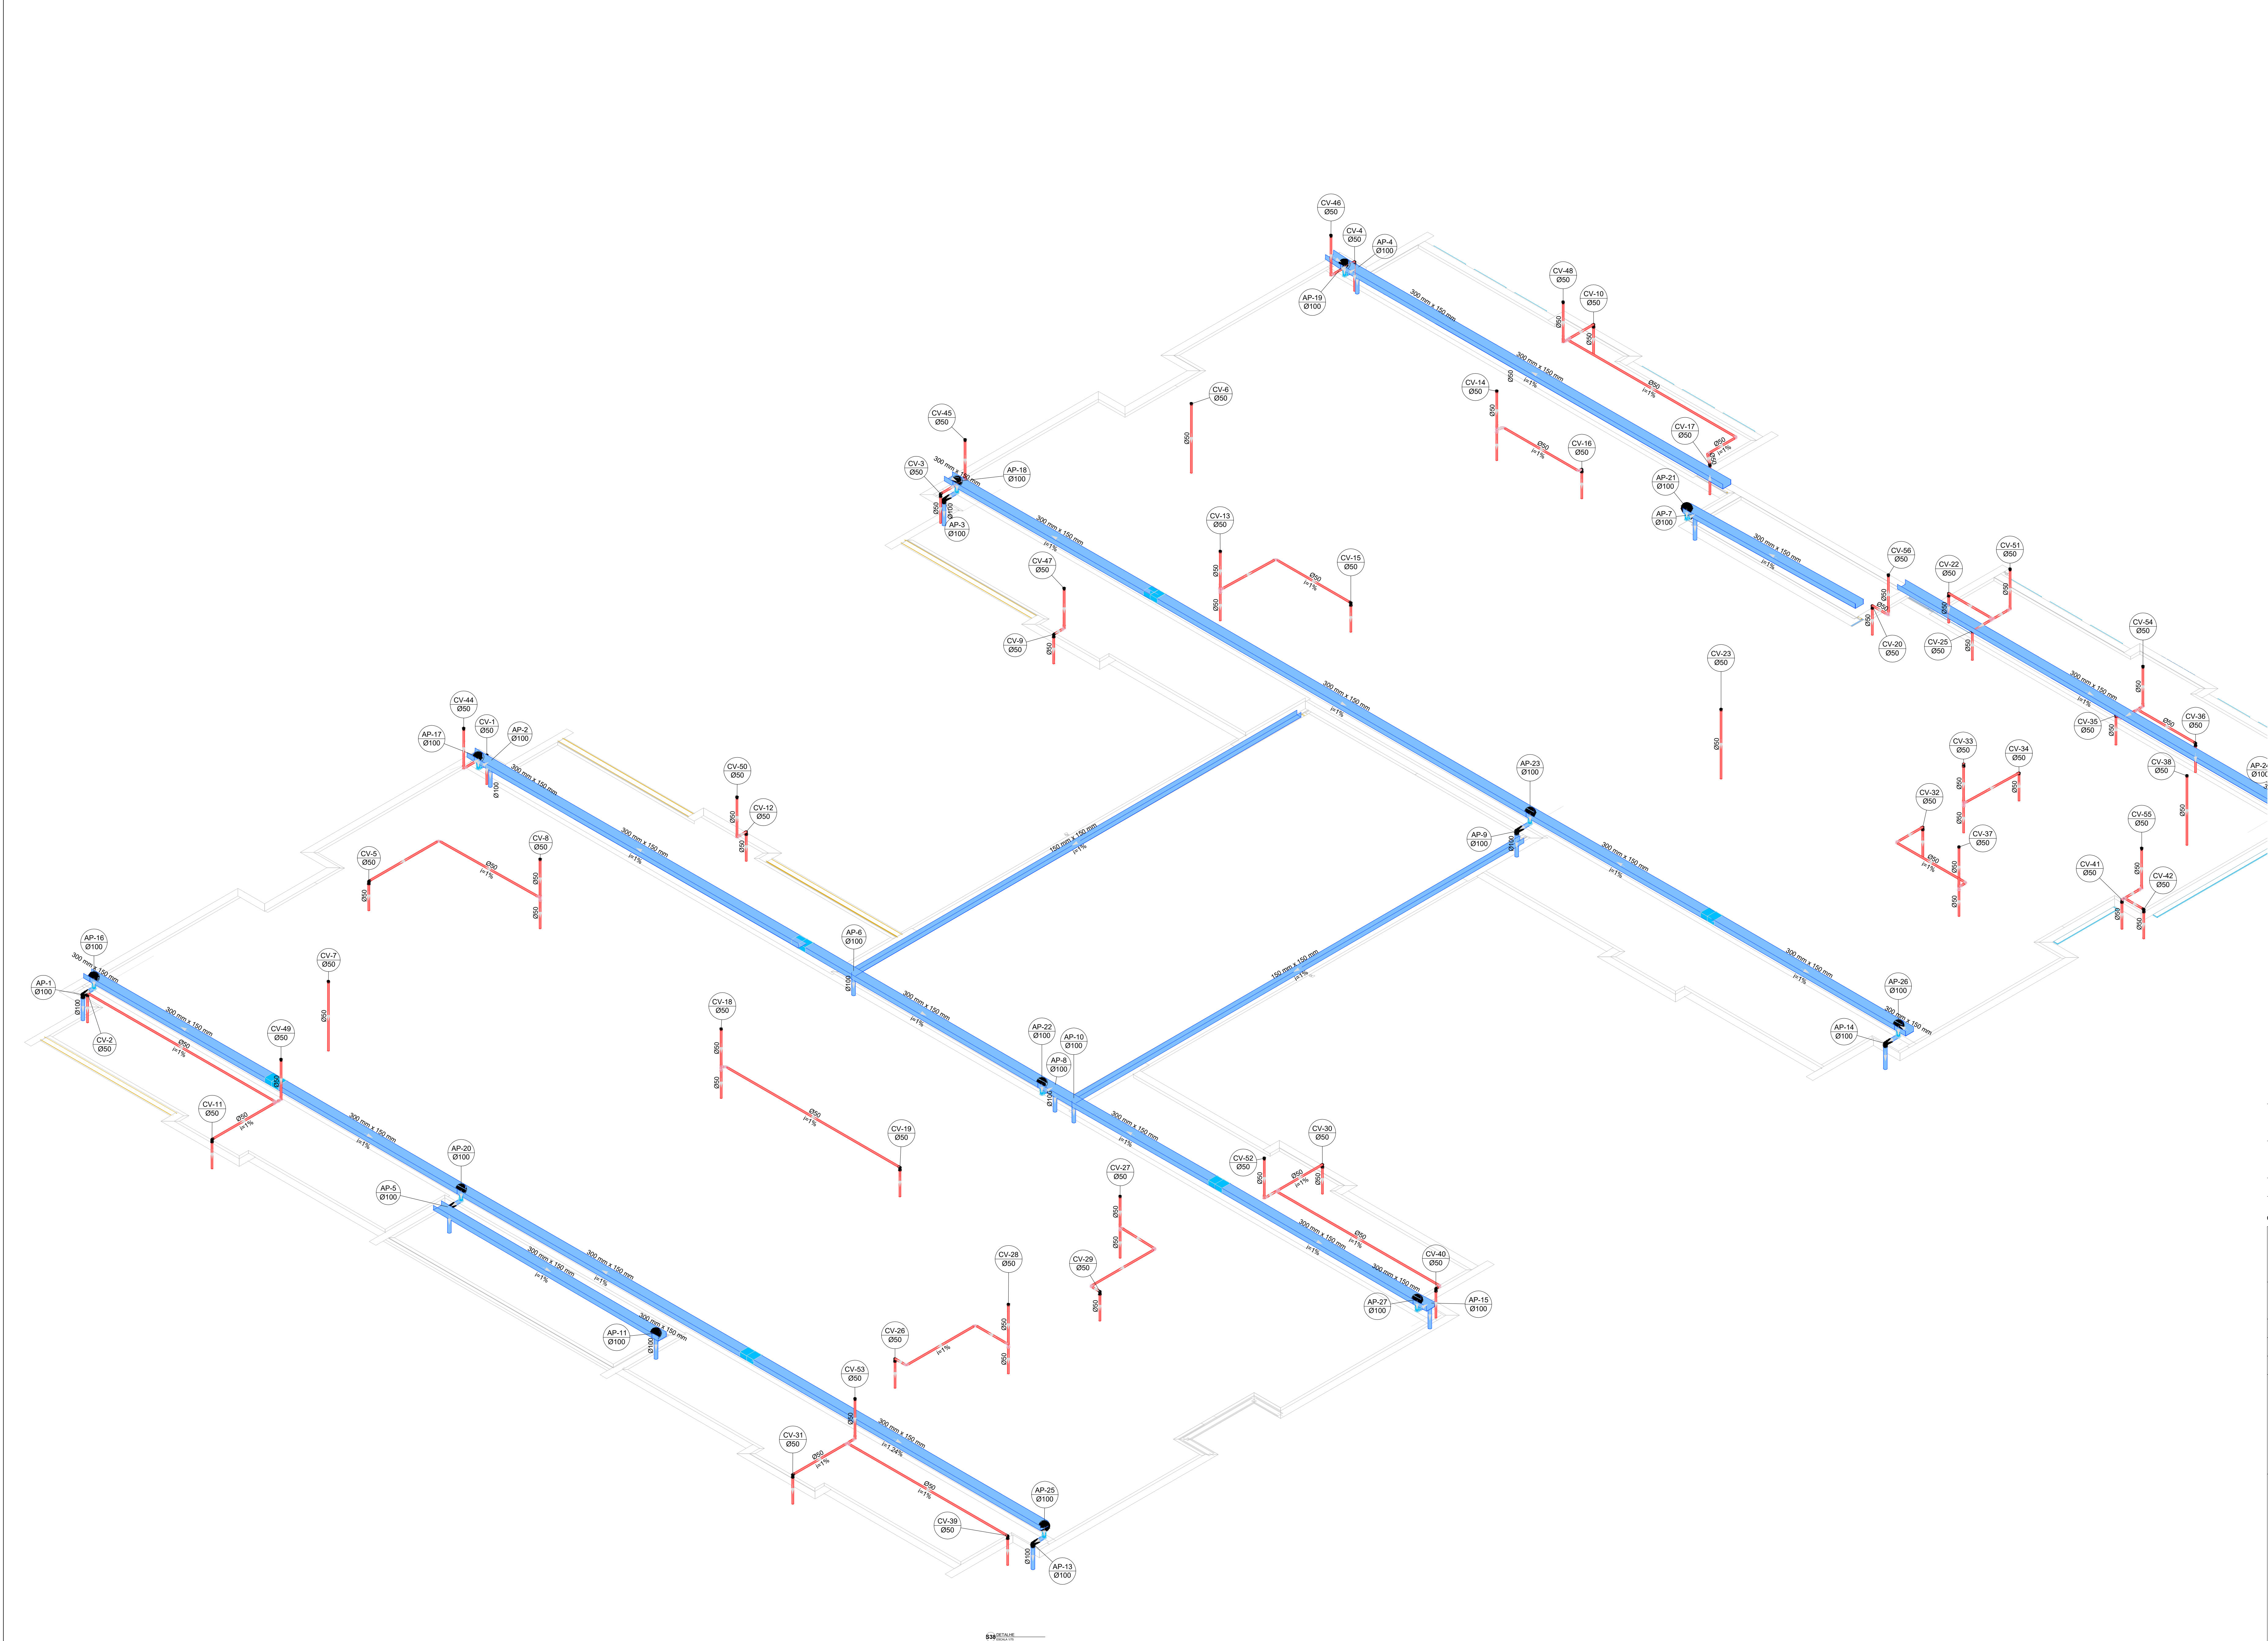

Legenda de condutos		Legenda inclinação	
Esgoto		Ø40mm	2%
		Ø50mm	2%
Pluvial		Ø75mm	2%
		Ø100mm	1%
		Ø150mm	1%
Ventilação		Ø75mm	1%
		Ø100mm	1%
		Ø150mm	1%
		Ø50mm	1%
		Ø75mm	1%

Em caso de inclinação diferente da descrita na tabela, esta será especificada em planta.

03	JANEIRO/ 2023	Revisão geral da disciplina conforme a atualização da arquitetura. Reordenamento dos pontos de água fria, esgoto cloacal e pluvial para adequação da arquitetura e novo layout. Adatamento a NBR 0800/2020.
02	JANEIRO/ 2017	Adatamento a NBR 0800/2015. Alteração: quadro de áreas, fechamento frontal, sanitários 1 e 2, altura da plataforma, mobiliário e equipamento, altura da cerâmica nos sanitários, cor dos portões dos banheiros e altura da porta PA4. Acréscimo: gradil e quadro de cargas no banheiro d'água, de duchas higiênicas e escaninhos pré-escola.
01	JULHO/ 2016	Alteração paredes - shaft para tubulação hidráulica e detalhamento: alteração da altura da plataforma.
N°	DATA	DESCRIÇÃO



CONTROLE DE REVISÕES	
FNDE MINISTÉRIO DA EDUCAÇÃO	

PROPRIETÁRIO:	
ENDEREÇO:	
MUNICÍPIO - UF:	
PROPRIETÁRIO:	
RESP. TÉCNICO:	CAU / CREA
AUTOR DO PROJETO:	CAU / CREA
APROVAÇÕES	CAU / CREA
PREFEITURA / RA	
OBSERVAÇÕES:	

CRECHE PRÉ-ESCOLA TIPO 1				
PROJETO DE ESGOTO SANITÁRIO E ÁGUAS PLUVIAIS				
COORDENAÇÃO		DETALHES ISOMÉTRICOS DETALHE S38		HEP
CGEST - Coordenação Geral de Infraestrutura Educatonal				
REVISÃO	R.00 R.03	ESCALA	1:75	
FORMATO	R.01 R.02	DATA EMISSÃO	JAN/2023	
(1189x841)				17/18

Legenda de condutos		Legenda inclinação	
Esgoto		Ø40mm	2%
		Ø50mm	2%
		Ø75mm	1%
		Ø100mm	1%
Pluvial		Ø100mm	1%
		Ø150mm	1%
		Ø75mm	1%
		Ø100mm	1%
Ventilação		Ø100mm	1%
		Ø150mm	1%
		Ø75mm	1%
		Ø100mm	1%


Em casos que a inclinação for diferente da indicada na tabela, estará especificado em planta.

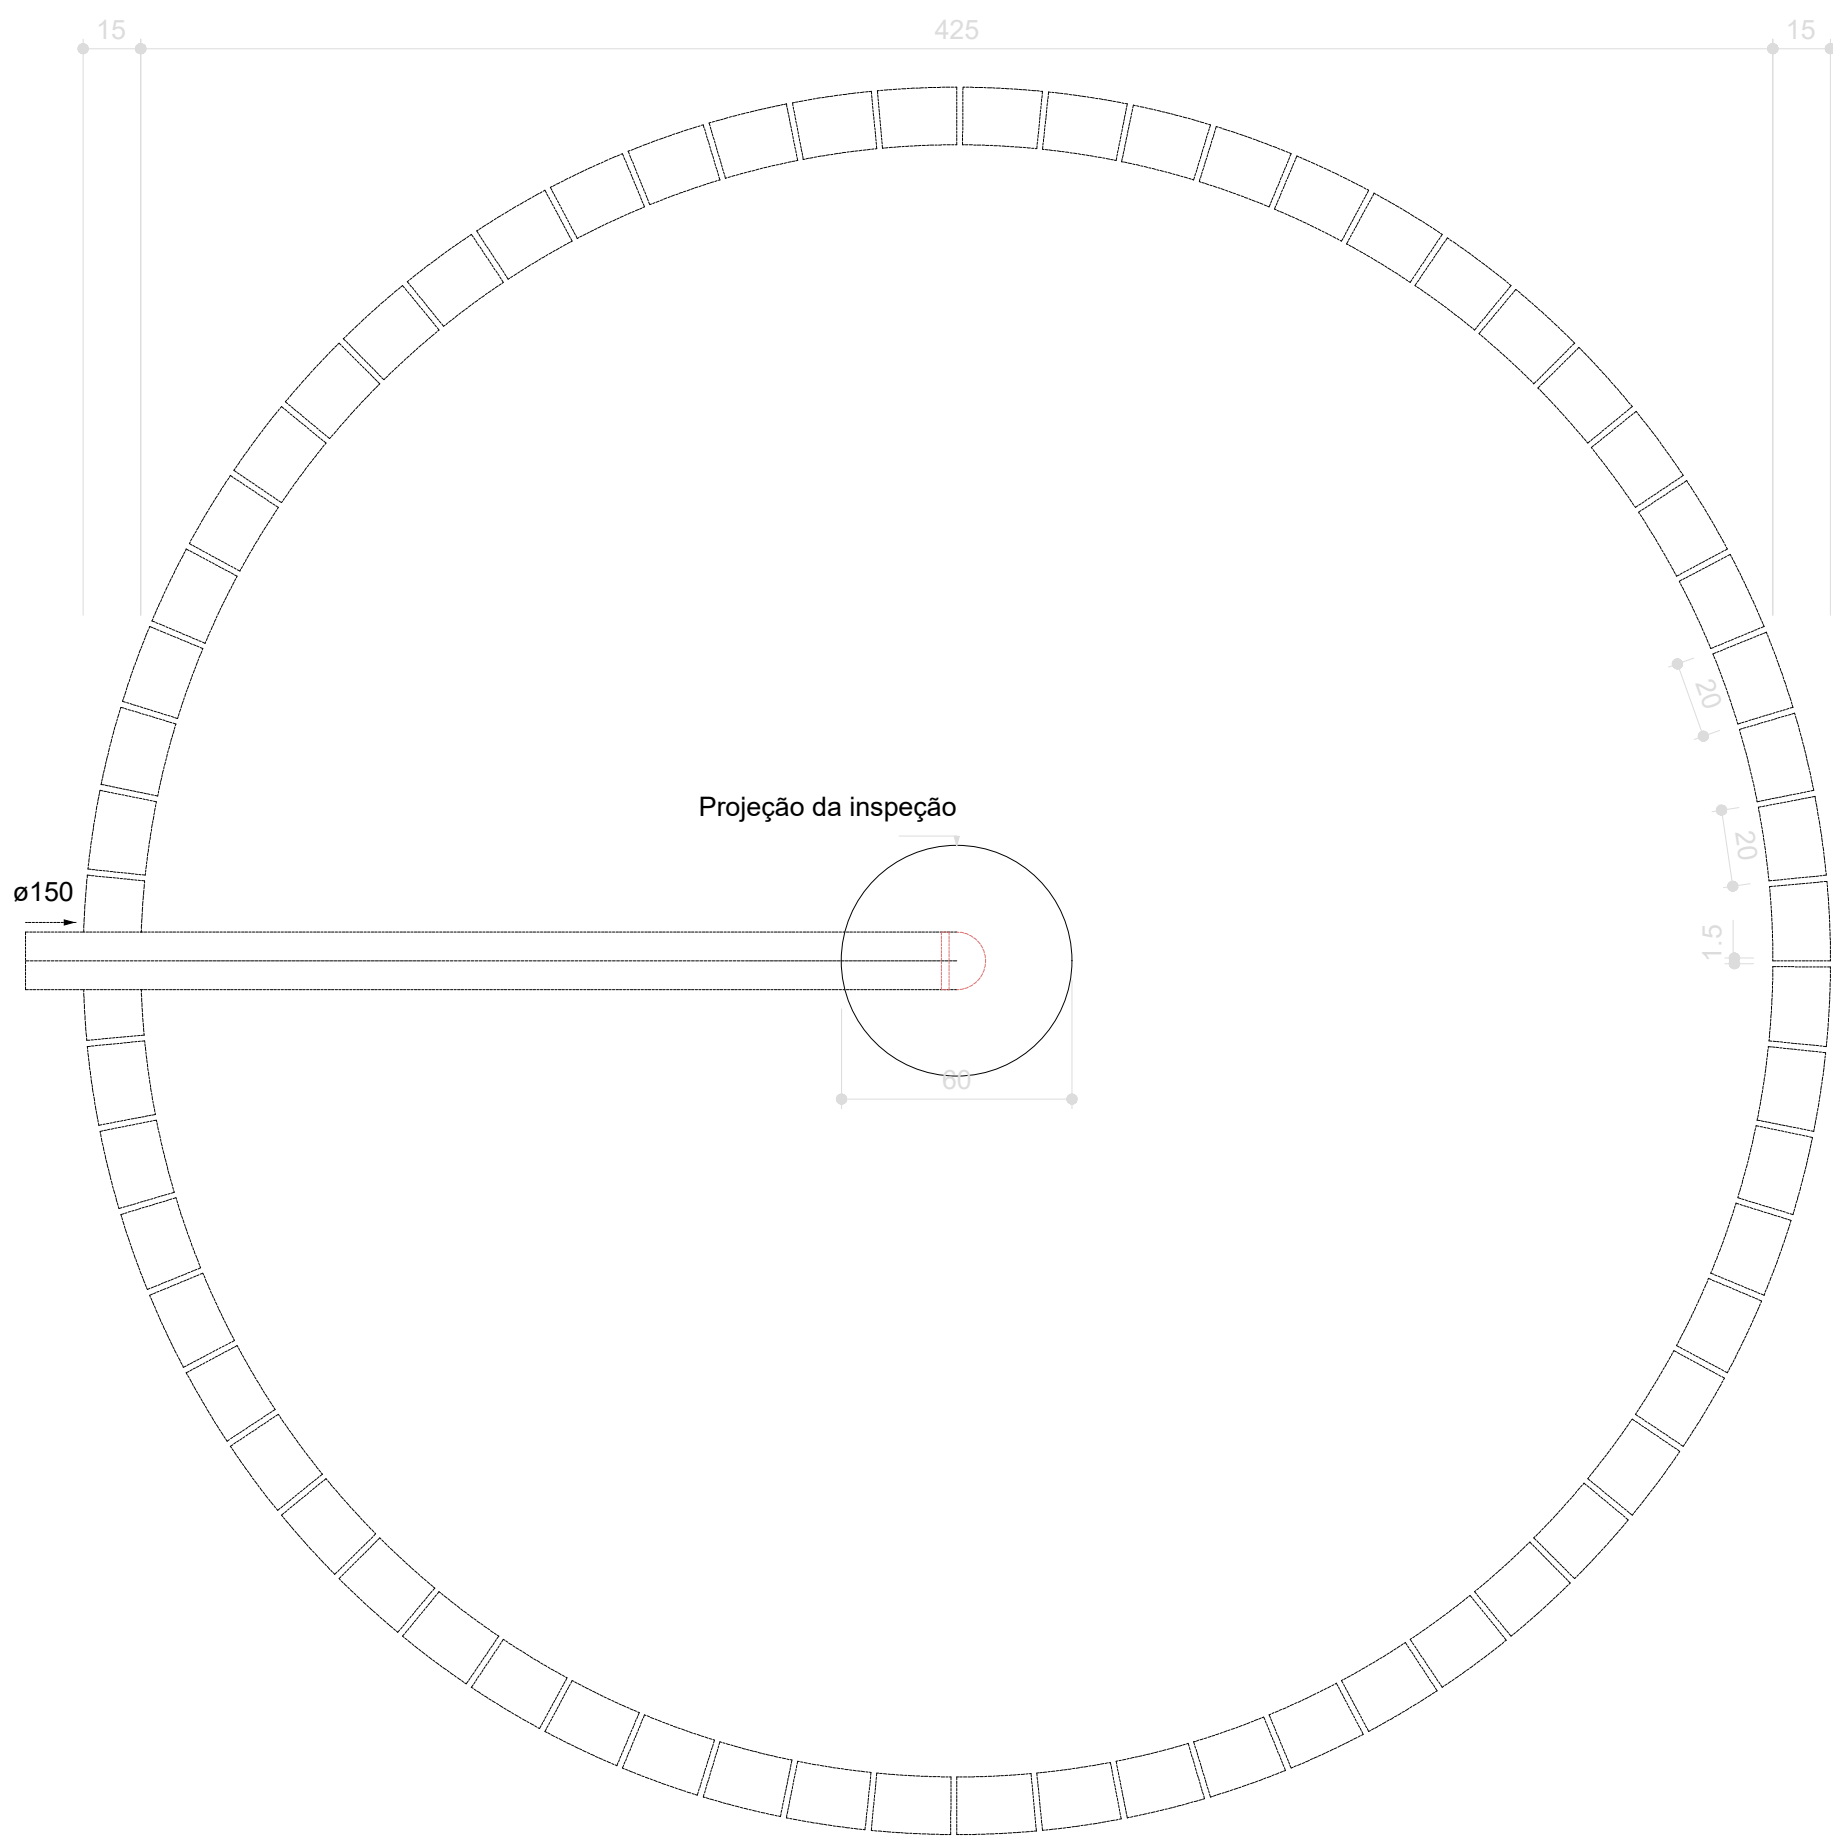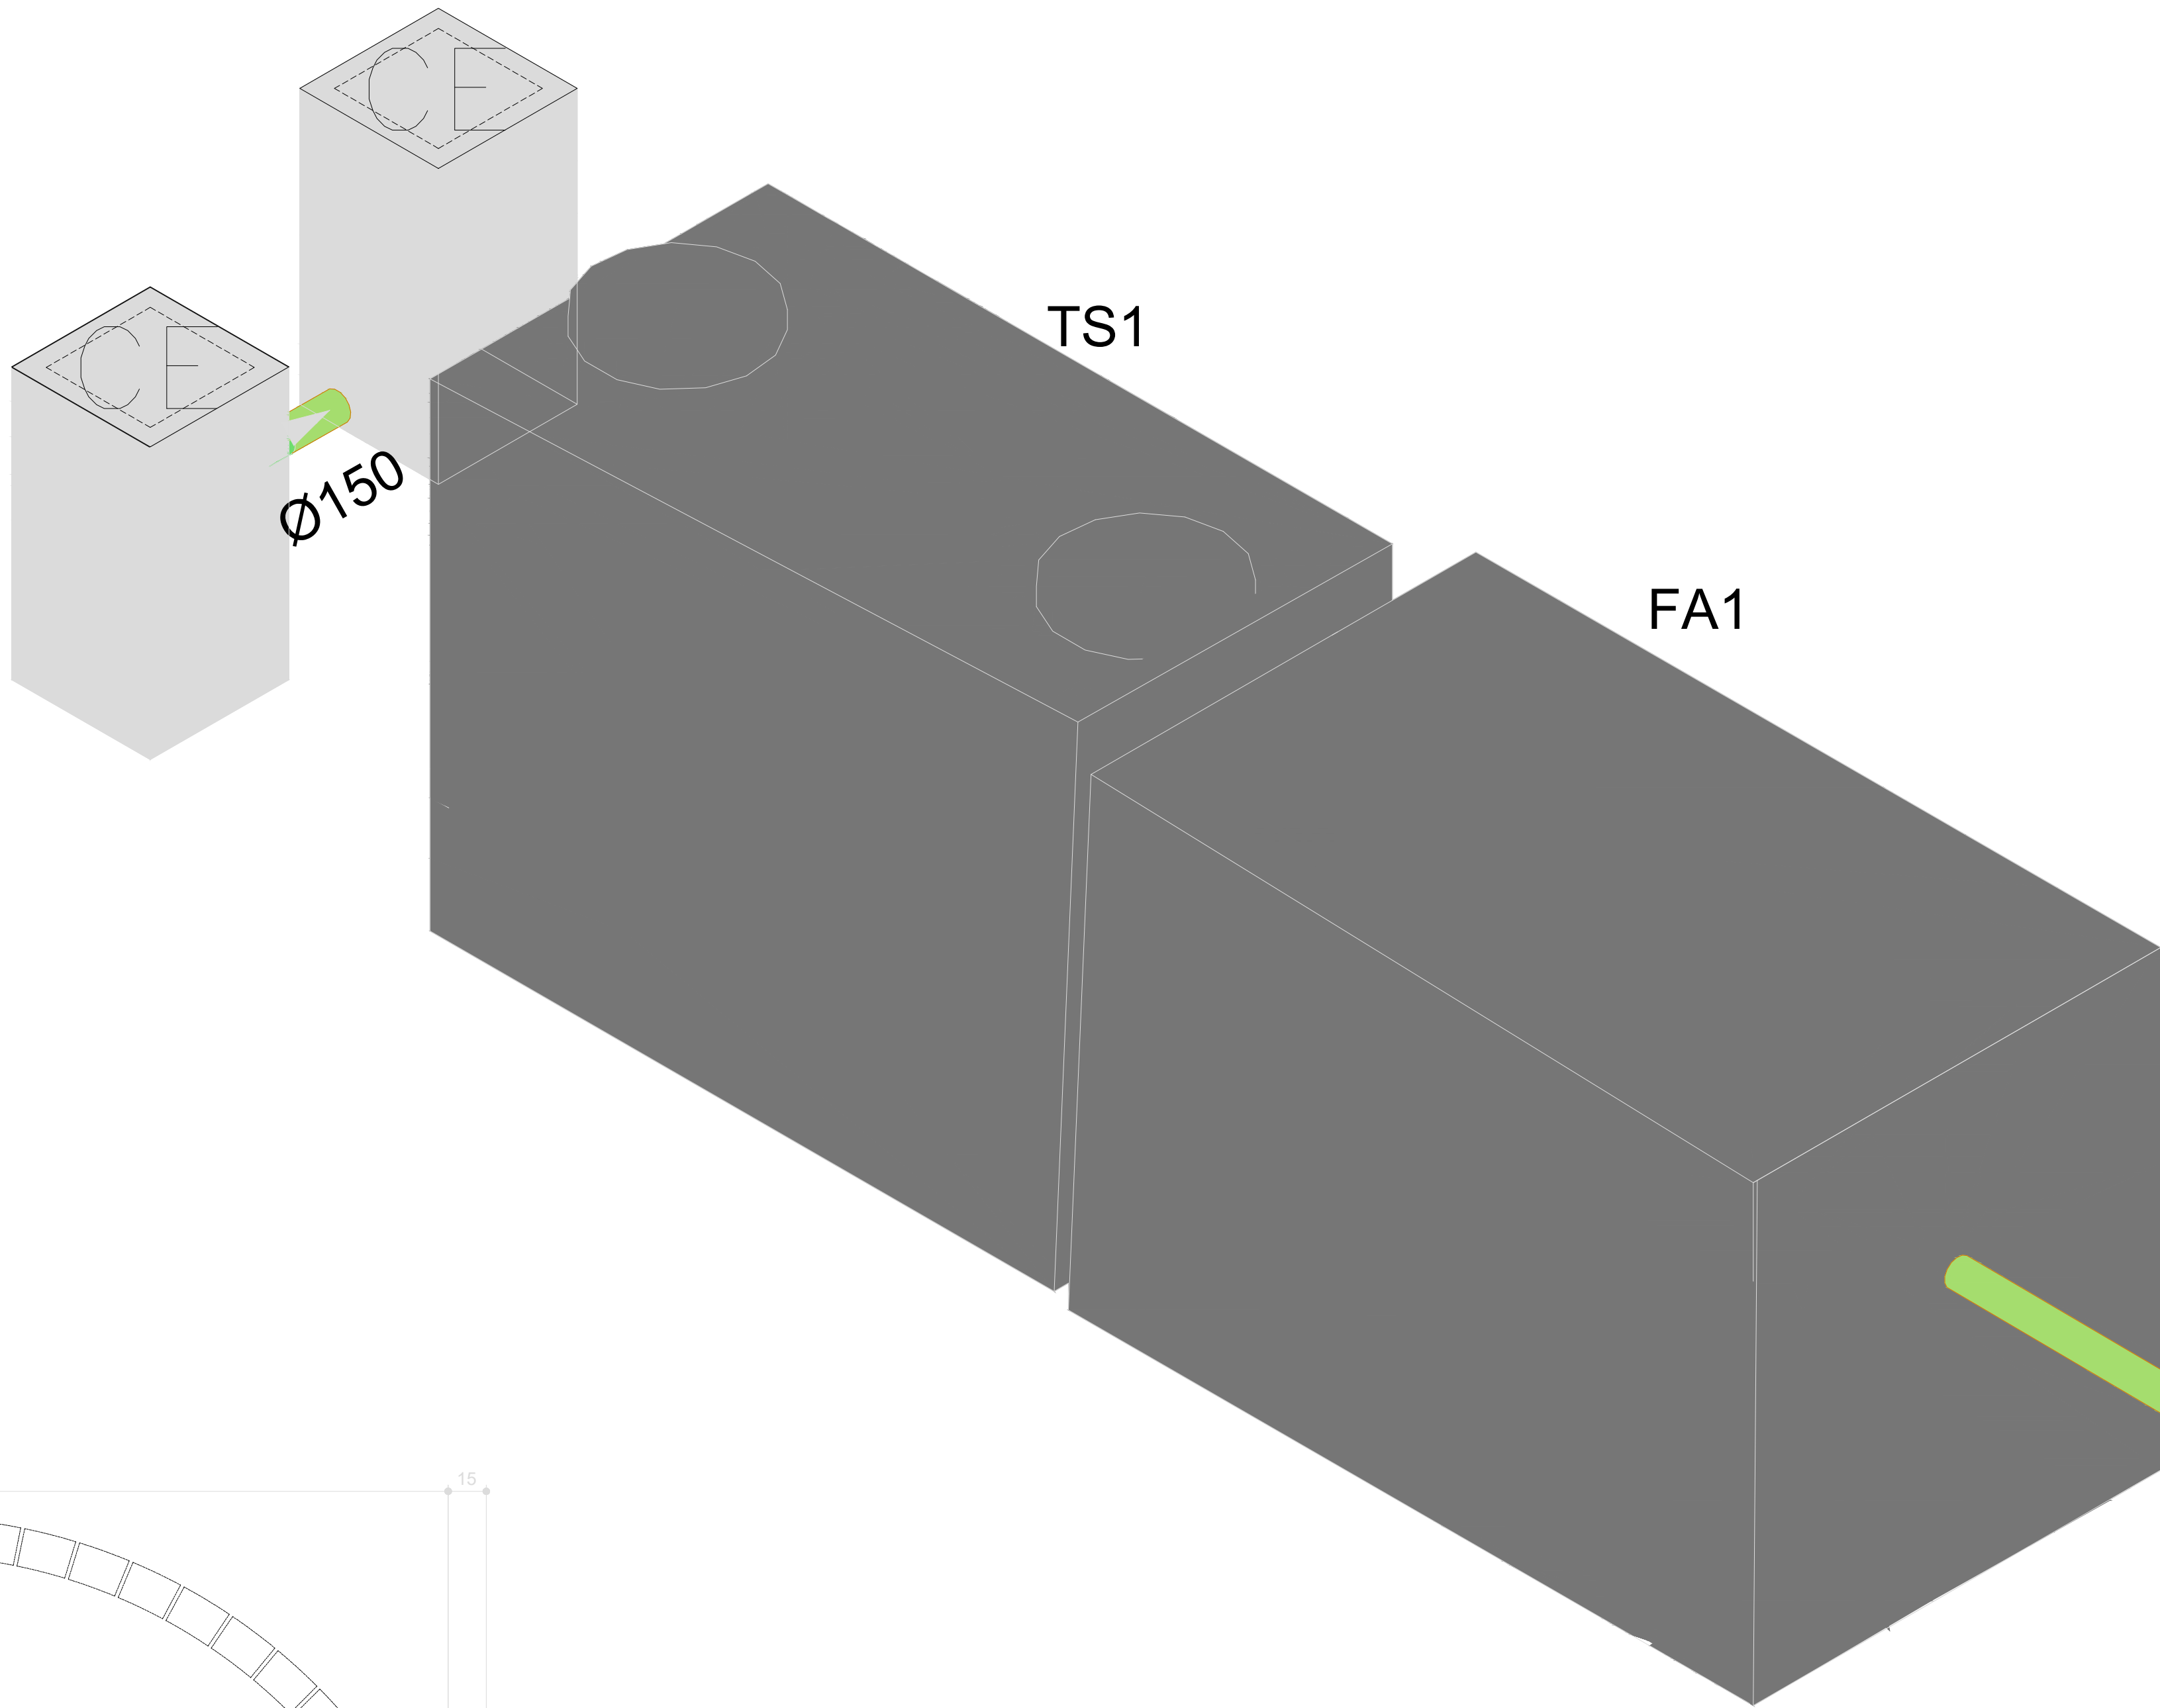


Sumidouro - TÉRREO
Planta baixa - ESC. 1:25



Sumidouro - TÉRREO
Corte 1 - ESC. 1:25

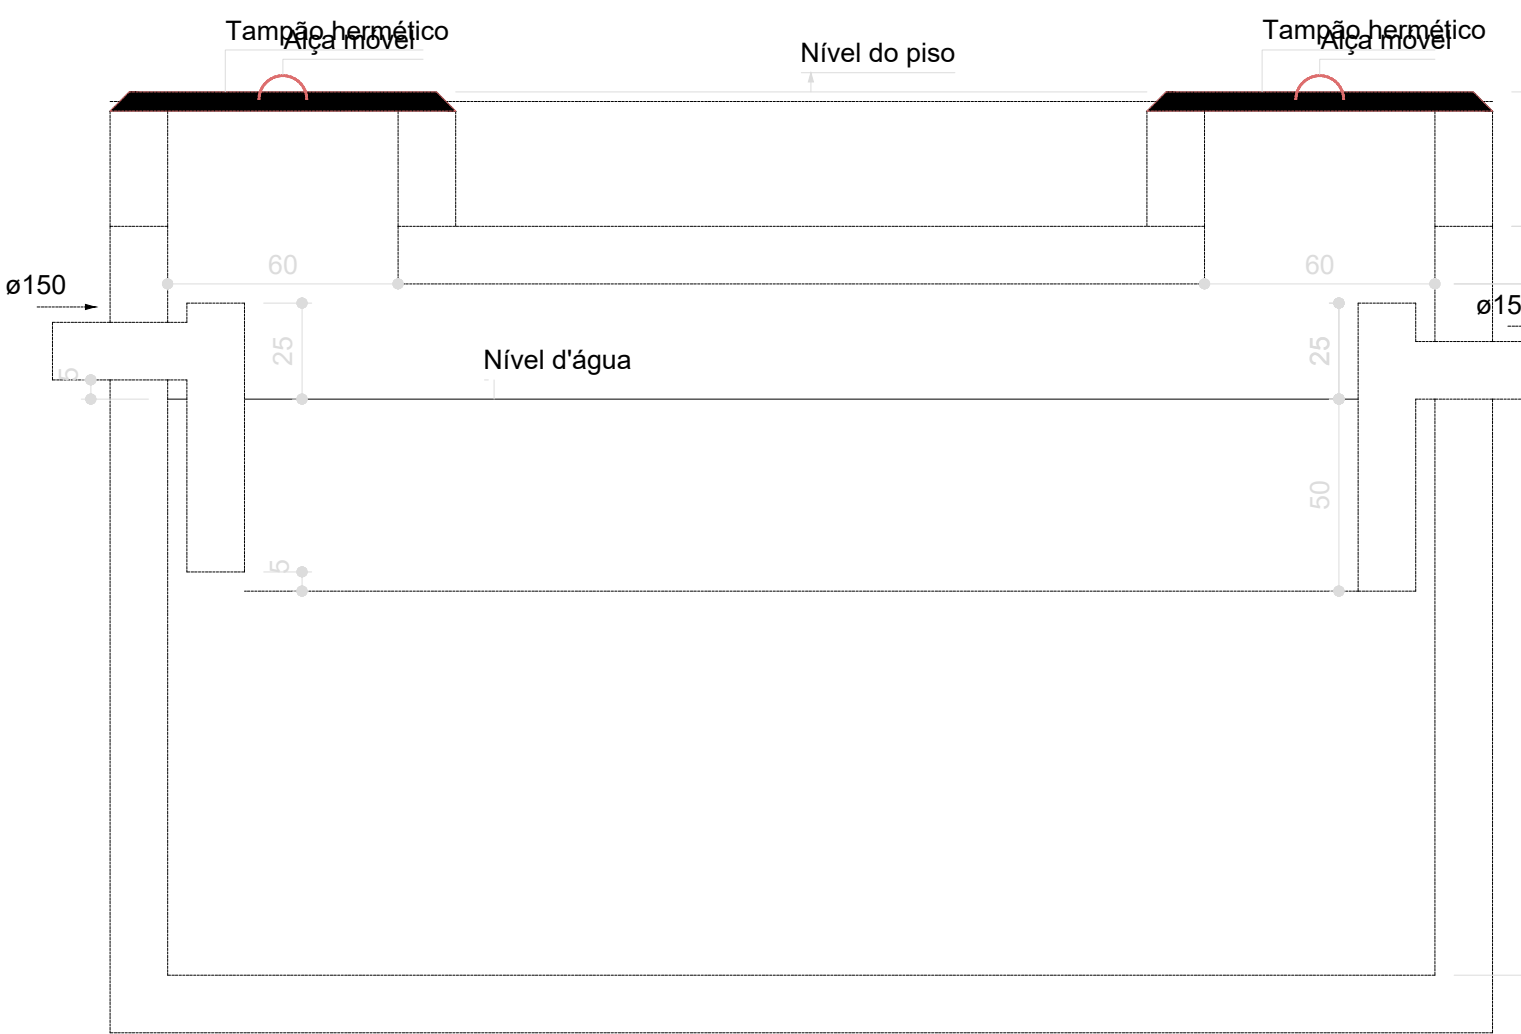


Tanque séptico - TÉRREO
Corte 1 - ESC. 1:25

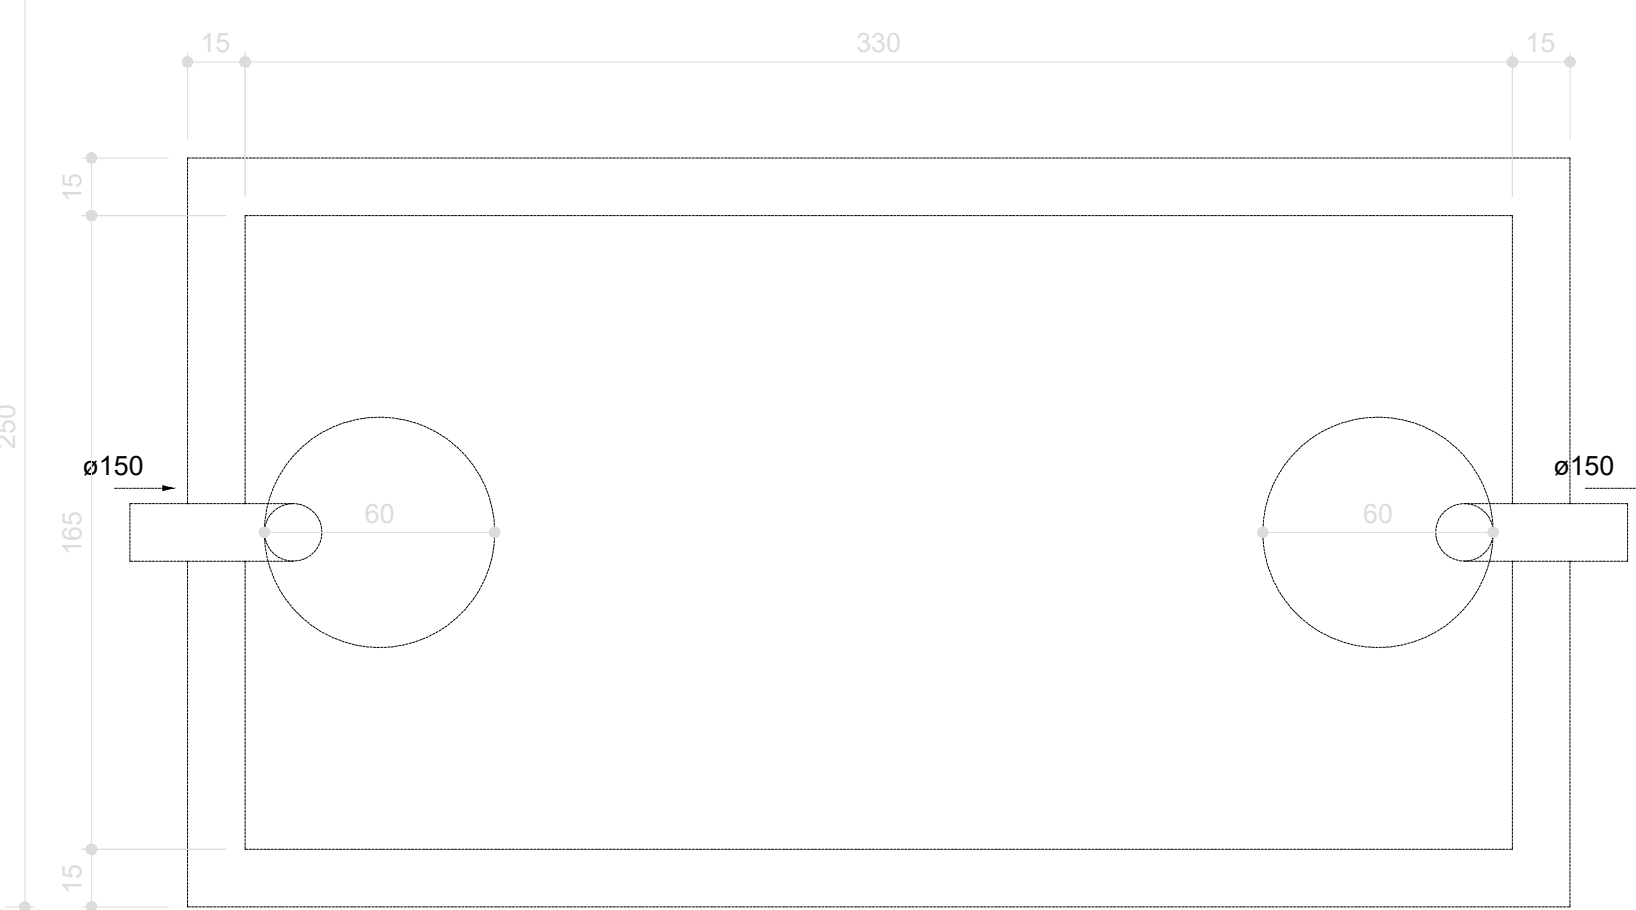


Tanque séptico - TÉRREO
Planta baixa - ESC. 1:25

S38 DETALHE
ESCALA 1:25

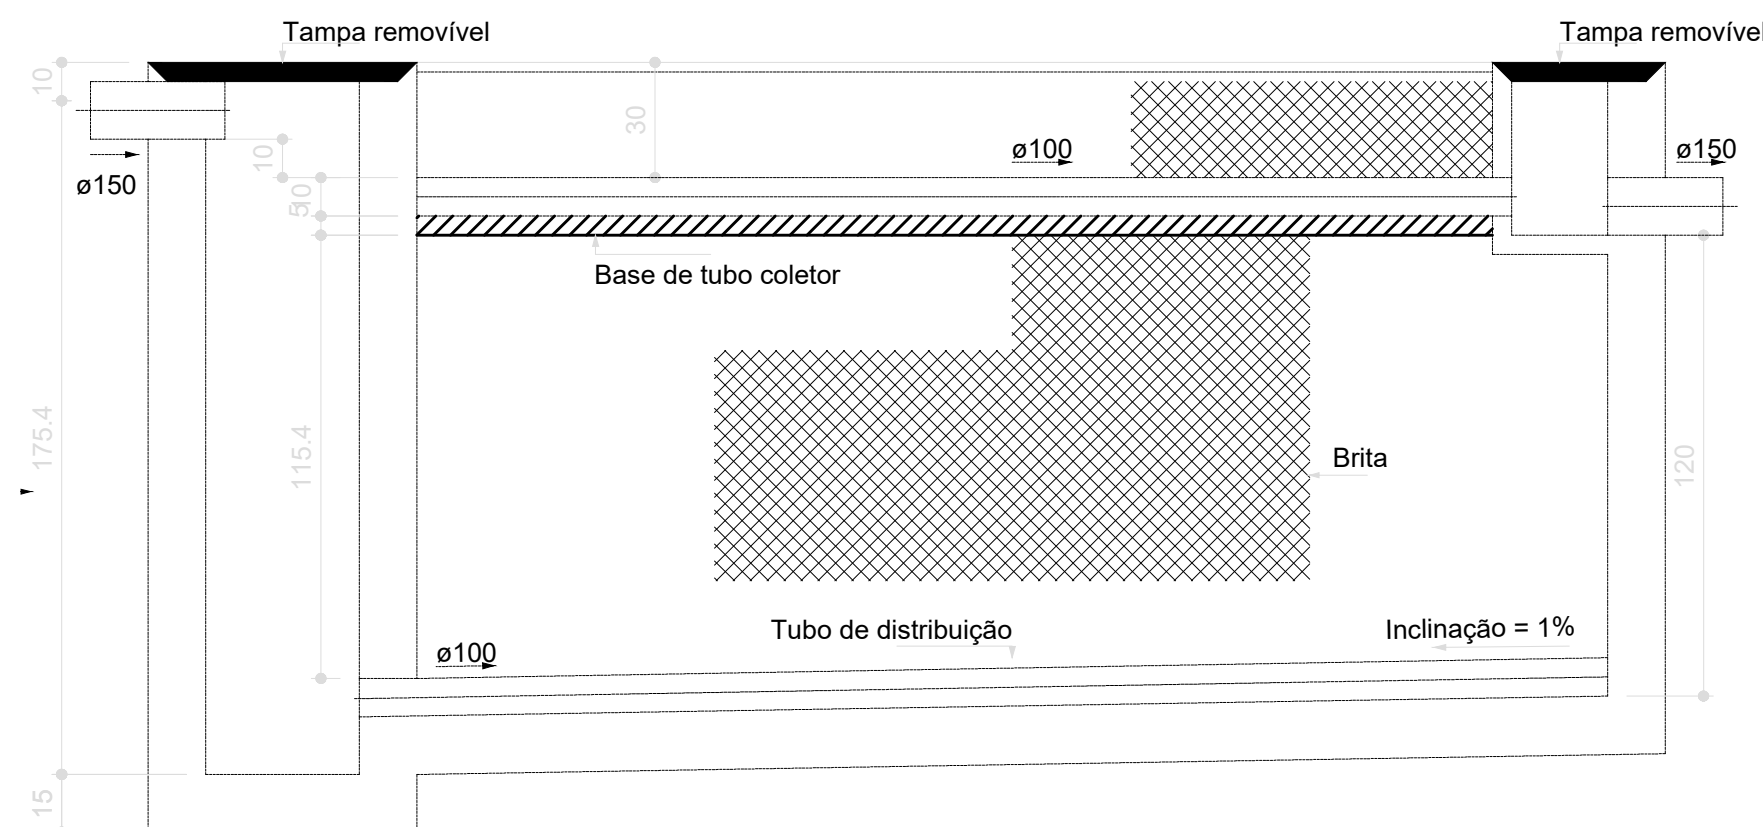


Filtro anaeróbio - TÉRREO
Corte 1 - ESC. 1:25

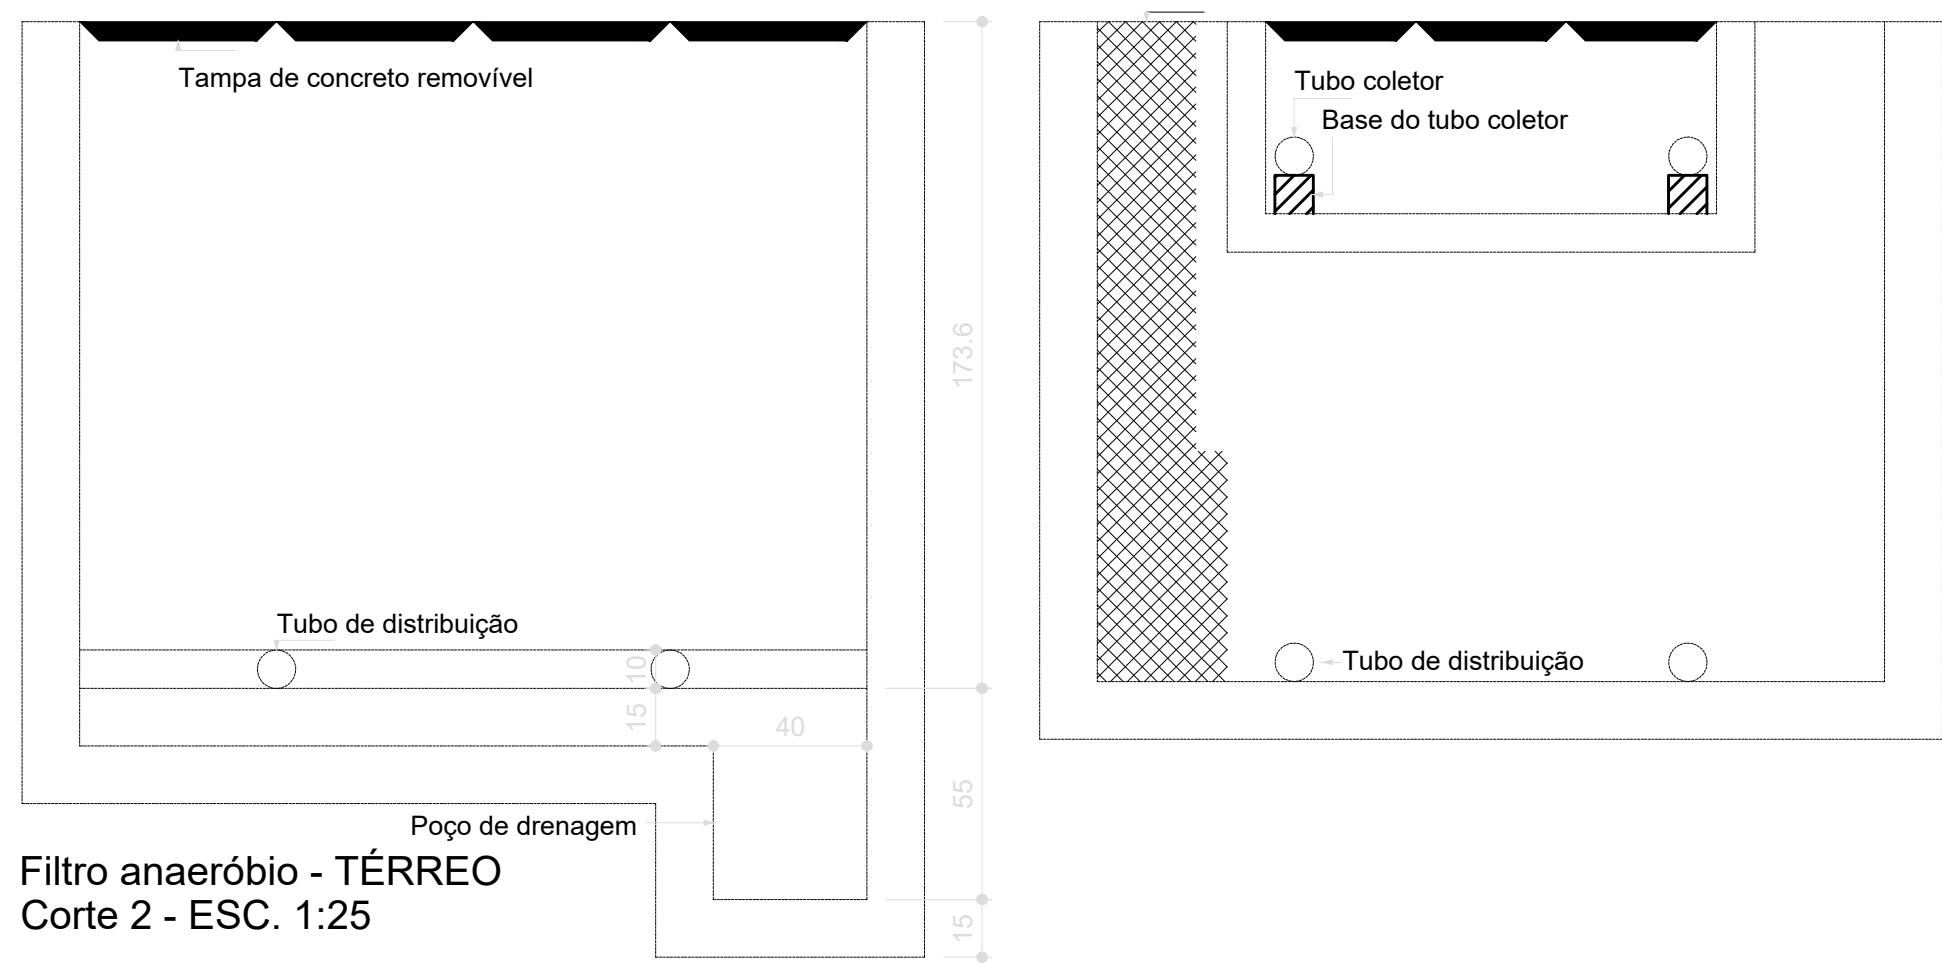

Filtro anaeróbio - TÉRREO
Corte 2 - ESC. 1:25



Filtro anaeróbio - TÉRREO
Planta baixa - ESC. 1:25

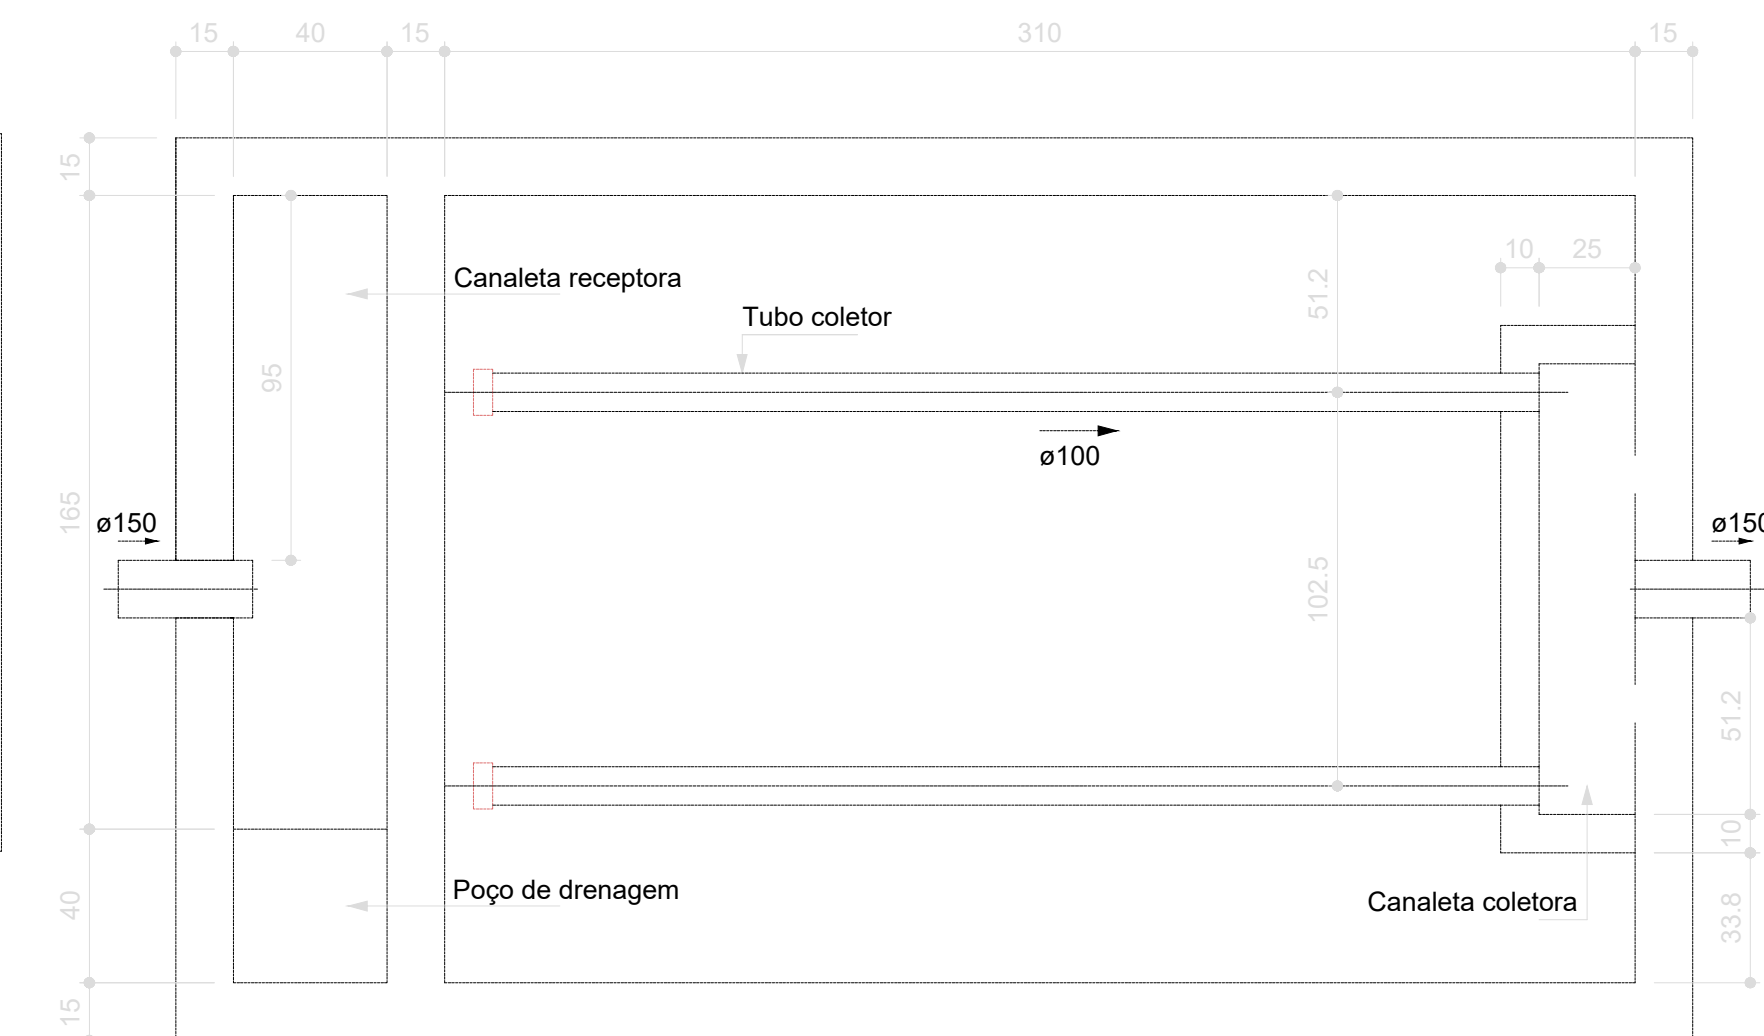

03	JANEIRO/ 2023	Revisão geral da disciplina conforme a atualização da arquitetura. Redimensionamento das portas de água fria, esgoto cloacal e pluvial para adequação da arquitetura e novo layout. Atualização a NBR 9050/2020.
02	JANEIRO/ 2017	Assinatura: a NBR 9050/2015. Alteração: quadro de áreas, fechamento frontal, sanitários 1 e 2, altura da pia/banheira, mobiliário e equipamento, altura da sanfona nos sanitários, cor das portas dos sanitários e altura da pia/banheira. Acústico: grade e quadro de cargas no castelo d'água, do chuveiros higiênicos e escaninhos pré-escala.
01	JULHO/ 2016	Alteração paredes - shaft para tubulação hidráulica e detalhamento; alteração da altura da pia/banheira.
Nº	DATA	DESCRIÇÃO

CONTROLE DE REVISÕES

		MINISTÉRIO DA EDUCAÇÃO	
PROJETO PADRÃO - FNDE			
PROPRIETÁRIO:			
ENDEREÇO:			
MUNICÍPIO - UF:			
PROPRIETÁRIO:			
RESP. TÉCNICO:		CAU / CREA	
AUTOR DO PROJETO:		CAU / CREA	
APROVAÇÕES		CAU / CREA	
		PREFEITURA / RA	
OBSERVAÇÕES:			
CRECHE PRÉ-ESCOLA TIPO 1			
PROJETO DE ESGOTO SANITÁRIO E ÁGUAS PLUVIAIS			
COORDENAÇÃO CGEST - Coordenação Geral de Infraestrutura Educativa		INSTALAÇÃO FOSSA, FILTRO E SUMIDOURO	
REVISÃO R.00 R.03 R.01 R.02		ESCALA 1:25	
FORMATO (1189x841)		DATA EMISSÃO JAN/2023	
		PRONÓIA	
		18/18	